



ชื่องาน/PROJECT

โครงการปรับปรุงศูนย์บริการโรคผิวหนังรูปแบบพิเศษ สาขาบางรัก

สถานที่ตั้ง / LOCATION

ชั้น 8 อาคารศูนย์ความเป็นเลิศ โรคติดต่อทางเพศสัมพันธ์ บางรัก


เจ้าของโครงการ / OWNER

สถาบันโรคผิวหนัง
กรมการแพทย์ กระทรวงสาธารณสุข


[illegible][illegible]

แบบแปลน / TITLE			
สารบัญแบบ			
SCALE	N.T.S.	DRAWING NO.	EE-01
DATE	11 พฤศจิกายน 2565	TOTAL	17
แบบฉบับนี้เป็นทรัพย์สินของทางราชการทั้งสิ้น ห้ามนำออกไปใช้เผยแพร่โดยไม่ได้รับอนุญาต			

- | | |
|--|----------------------|
| แบบแปลน / TITLE | |
| รายการประกอบแบบระบบไฟฟ้าแสงสว่าง,
เต้ารับไฟและระบบสื่อสาร | |
| SCALE | DRAWING NO.
EE-02 |
| DATE
11 พฤศจิกายน 2565 | TOTAL
17 |
| แบบแปลนนี้เป็นทรัพย์สินของทางราชการทั้งสิ้น ห้ามนำไปใช้หรือเผยแพร่โดยไม่ได้รับอนุญาต | |

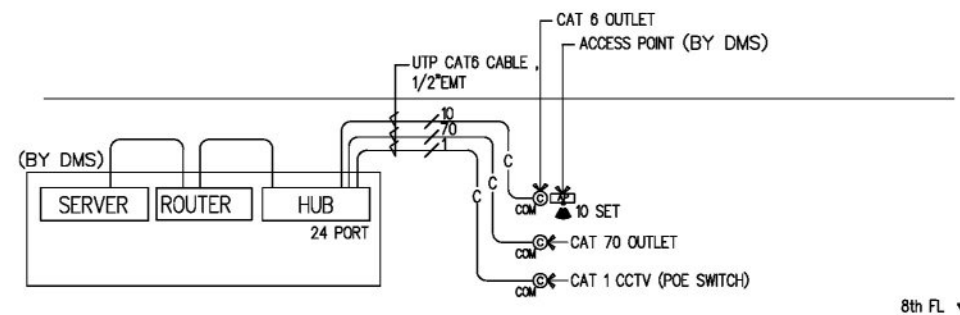

COMPUTER (WIFI) SYSTEM

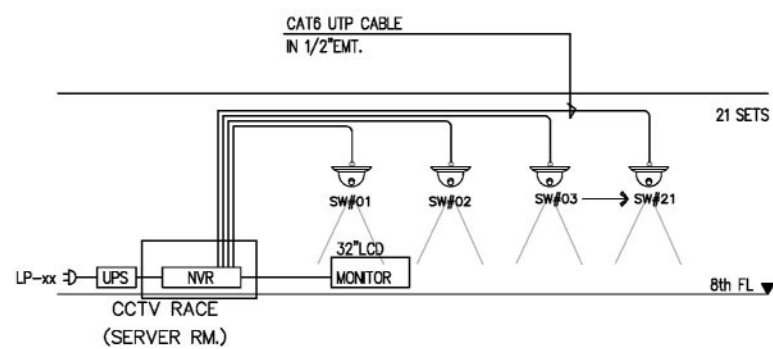

CCTV SYSTEM RISER DIAGRAM

ขอบเขตงาน : CCTV SYSTEM

1) ผู้รับจ้างจัดทำ CCTV CONTROL ,POWER SUPPLY ,CCTV CAMERA ,MONITOR ,POE HUB SWITCH

2) ผู้รับจ้างเดินท่อร้อยสายตามมาตรฐาน เตรียมสายไฟในท่อผ่านตาม 2 ม.

ก่อนต่อเข้ากับกล้อง

- NVR : NETWORK VIDEO RECORDER WITH BACKUP 15 DAYS
- TV : 32" COLOR LED TV MONITOR
-  : DOME COLOR CAMERA "IP CAMERA FIXED TYPE"



ชื่องาน/PROJECT	โครงการจัดตั้งศูนย์บริการโรคผิวหนัง สถาบันโรคผิวหนัง
สถานที่ตั้ง / LOCATION	ชั้น 8 อาคารศูนย์ความเป็นเลิศ โรคติดต่อทางพหุสัมพันธ์ บางรัก
เจ้าของโครงการ / OWNER	สถาบันโรคผิวหนัง กรมการแพทย์ กระทรวงสาธารณสุข

สถาปนิก / ARCHITECTS	วิศวกรไฟฟ้า / ELECTRICAL ENGINEERS
	นายไกร ชูบงชานี สพท 2324
นักตกแต่งภายใน / INTERIOR ARCHITECT	วิศวกรเครื่องกล / MECHANICAL ENGINEERS
นายอนุวัฒน์ อรรถพลศิลป์ ภา-สน 1037	นายพลศักดิ์ คล่องบุญธิ์ สท 2453
นายรัชชະ นภานพรัตน์แก้ว 0103 01	
วิศวกรโยธา / STRUCTURE ENGINEERS	วิศวกรสิ่งแวดล้อม / ENVIRONMENTAL ENGINEERS

ช่างเขียนแบบ / DRAFTMAN		
เลขที่แบบ / เลขสาร		
NO.	REVISION	DATE

แบบแสดง / TITLE	รีเซิร์ฟไดอะแกรม สำหรับ ระบบโทรศัพท์, ระบบคอมพิวเตอร์ (WIFI), ระบบ TV	
SCALE	NTS.	DRAWING NO. EE-04
DATE	11 พฤศจิกายน 2565	TOTAL 17
แบบร่างนี้เป็นงานลิขสิทธิ์ตามกฎหมายลิขสิทธิ์ ห้ามทำโดยไม่ขออนุญาตโดยไม่ได้รับอนุญาต		

LP8.1

PROJECT:
WALL MTD.
CAPACITY 42 CKT.
LOCATION : 1st FL
CONNECT TO DB PANEL (EXISTING)


PANEL SCHEDULE

3 PHASE, 4 WIRES ,SN.,220/380 VOLTS
100 AMP.MAIN LUGS WITH CB ONLY
ALL BRANCH CIRCUIT BREAKER SHELL HAVE
>= 6,000 A.I.C. AT 220/380 VOLTS

[illegible]

ทฤษฎีบท

1) POWER PLUG สำหรับเครื่องอุปกรณ์การแพทย์ (LASER)
เป็นการจัดเตรียม OUTLET เท่านั้น, คิดโหลดสำหรับทั้งโครงการเพียง 8 เครื่อง เท่านั้น

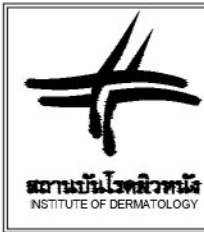


ชื่องาน/PROJECT โครงการจัดตั้งศูนย์บริการโรคผิวหนัง สถาบันโรคผิวหนัง
สถานที่ตั้ง / LOCATION ชั้น 8 อาคารศูนย์ความเป็นเลิศ โรคติดต่อทางเพศสัมพันธ์ บางรัก
เจ้าของโครงการ / OWNER สถาบันโรคผิวหนัง กรมการแพทย์ กระทรวงสาธารณสุข

สถาปนิก / ARCHITECTS	วิศวกรไฟฟ้า / ELECTRICAL ENGINEERS
	นายโกร ธวัชชาติ  สภท 2324
นักออกแบบภายใน / INTERIOR ARCHITECT	วิศวกรเครื่องกล / MECHANICAL ENGINEERS
นายอนุสรณ์ อีระพุดสีลป๋ ก-สน 1037 นายวิเศษ นภาพรรัตนแก้ว  01037 กว	นายพชรศักดิ์ ดอกงิ้ว  สท.2453
วิศวกรโยธา / STRUCTURE ENGINEERS	วิศวกรสิ่งแวดล้อม / ENVIRONMENTAL ENGINEERS

ชื่อผู้รับแปล / DRAFTMAN		
เลขที่แปล / เลขสาร		
NO.	REVISION	DATE

แบบร่าง / TITLE	
ตารางโหลด LP1	
SCALE NTS.	DRAWING NO. EE-05
DATE 11 พฤศจิกายน 2555	TOTAL 17
แบบร่างนี้เป็นทรัพย์สินของบริษัทฯ ห้ามทำไปใช้จนกว่าจะได้รับอนุญาต	

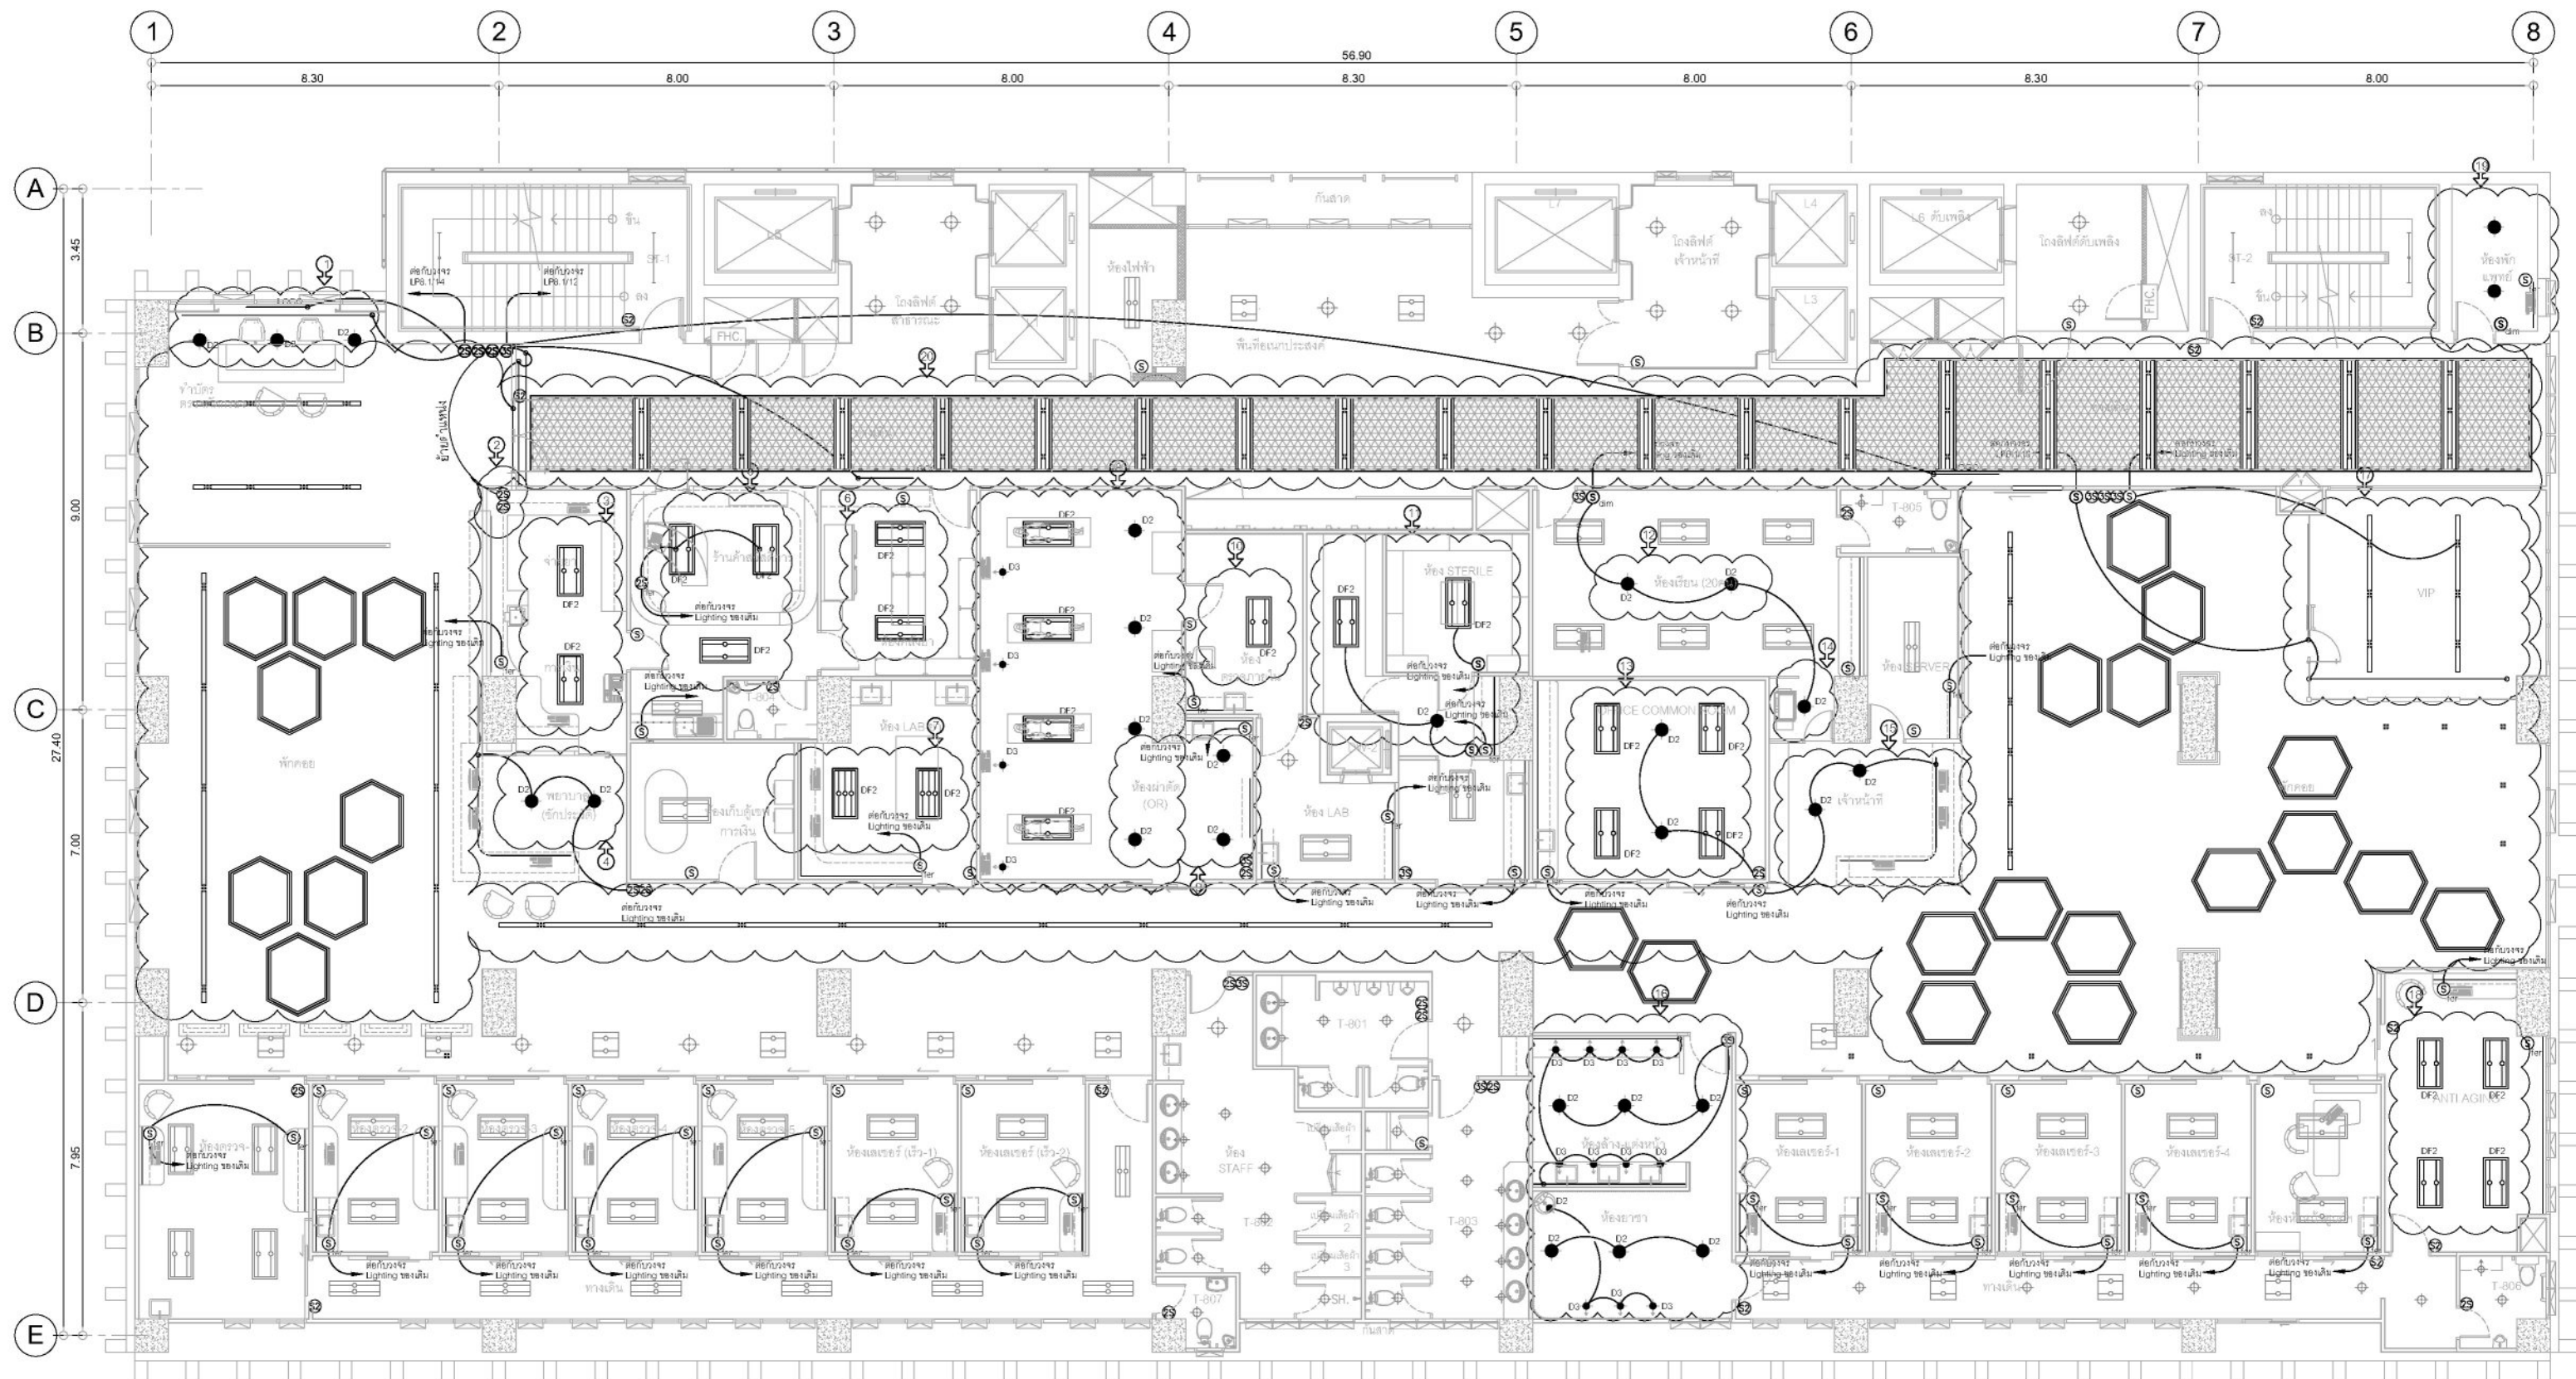

หมายเหตุ : งานระบบแสงสว่าง ชั้น 8

- ย้ายตำแหน่งโคม D2 เพิ่มวงจรสวิตช์ LED Strip
- ย้ายตำแหน่งสวิตช์ ไปด้านข้างประตูหน้า
- ย้ายตำแหน่งโคม DF2
- ยกเลิกโคม DF2 เพิ่มโคม D2 ใช้วงจรสวิตช์ของเดิม
- ย้ายตำแหน่งโคม DF2 เพิ่มโคม DF2 ใช้วงจรสวิตช์ของเดิม
- ย้ายตำแหน่งโคม DF2 เพิ่มโคม DF2 ใช้วงจรสวิตช์ของเดิม
- ย้ายตำแหน่งโคม DF2
- ย้ายตำแหน่งโคม DF2 เพิ่มโคม D2 ใช้วงจรสวิตช์ของเดิม
- ย้ายตำแหน่งโคม DF2 เพิ่มโคม D2 ใช้วงจรสวิตช์ของเดิม
- ยกเลิกงานโคมไฟฟ้าแสงสว่างเดิม และติดตั้งโคมไฟตกแต่งตามแบบงานตกแต่งใหม่ โดยใช้อุปกรณ์ไฟฟ้าเดิมออกและส่งคืน และให้ใช้วงจรไฟฟ้าเดิม สวิตช์ดับไฟฟ้าเดิม ส่วนงานระบบอื่นๆ ที่ติดตั้งที่ฝ้าเพดานให้ทำการรื้อและติดตั้งใหม่ โดยตำแหน่งให้เข้าแบบนำเสนอกรรมการตรวจการจ้างเพื่อพิจารณาอนุมัติ
- ย้ายตำแหน่งโคม DF2
- ย้ายตำแหน่งโคม DF2 เพิ่มโคม D2, สวิตช์ต่อกับวงจรของเดิม
- เพิ่มโคม D2, สวิตช์ Dimmer ต่อกับวงจรของเดิม
- ย้ายตำแหน่งโคม DF2
- เพิ่มโคม D2, สวิตช์ Dimmer ต่อกับวงจรของเดิม
- ยกเลิกโคม DF2 เพิ่มโคม D2 ใช้วงจรสวิตช์ของเดิม
- ยกเลิกโคม DF2 เพิ่มโคม D2, D3 ใช้วงจรสวิตช์ของเดิม
- ยกเลิกโคม FL3 ย้ายตำแหน่งโคม D2
- ย้ายตำแหน่งโคม DF2
- เพิ่มโคม D2 ต่อกับวงจรสวิตช์ของเดิม

แปลน ชั้น 8 ระบบแสงสว่าง

มาตรฐาน

1:150




ชื่องาน/PROJECT	โครงการจัดตั้งศูนย์บริการโรคผิวหนัง สถาบันโรคผิวหนัง
สถานที่ตั้ง / LOCATION	ชั้น 8 อาคารศูนย์ความงามและโรคผิวหนัง โรงพยาบาลศิริราช
เจ้าของโครงการ / OWNER	สถาบันโรคผิวหนัง กรมการแพทย์ กระทรวงสาธารณสุข

สถาปนิก / ARCHITECTS	วิศวกรไฟฟ้า / ELECTRICAL ENGINEERS
นักออกแบบภายใน / INTERIOR ARCHITECT	วิศวกรเครื่องกล / MECHANICAL ENGINEERS
วิศวกรโยธา / STRUCTURE ENGINEERS	วิศวกรสิ่งแวดล้อม / ENVIRONMENTAL ENGINEERS

ช่างเขียนแบบ / DRAFTMAN		
เลขที่แบบ / เลขสาร		
NO.	REVISION	DATE

แบบแปลน / TITLE	
ระบบแสงสว่าง	
SCALE	DRAWING NO.
1 : 150	EE-06
DATE	TOTAL
11 พฤศจิกายน 2565	17
แบบร่างนี้เป็นงานลิขสิทธิ์ของทางบริษัทวิศวกรรมไฟฟ้า จำกัด ไม่สามารถนำออกเผยแพร่โดยไม่ได้รับอนุญาต	

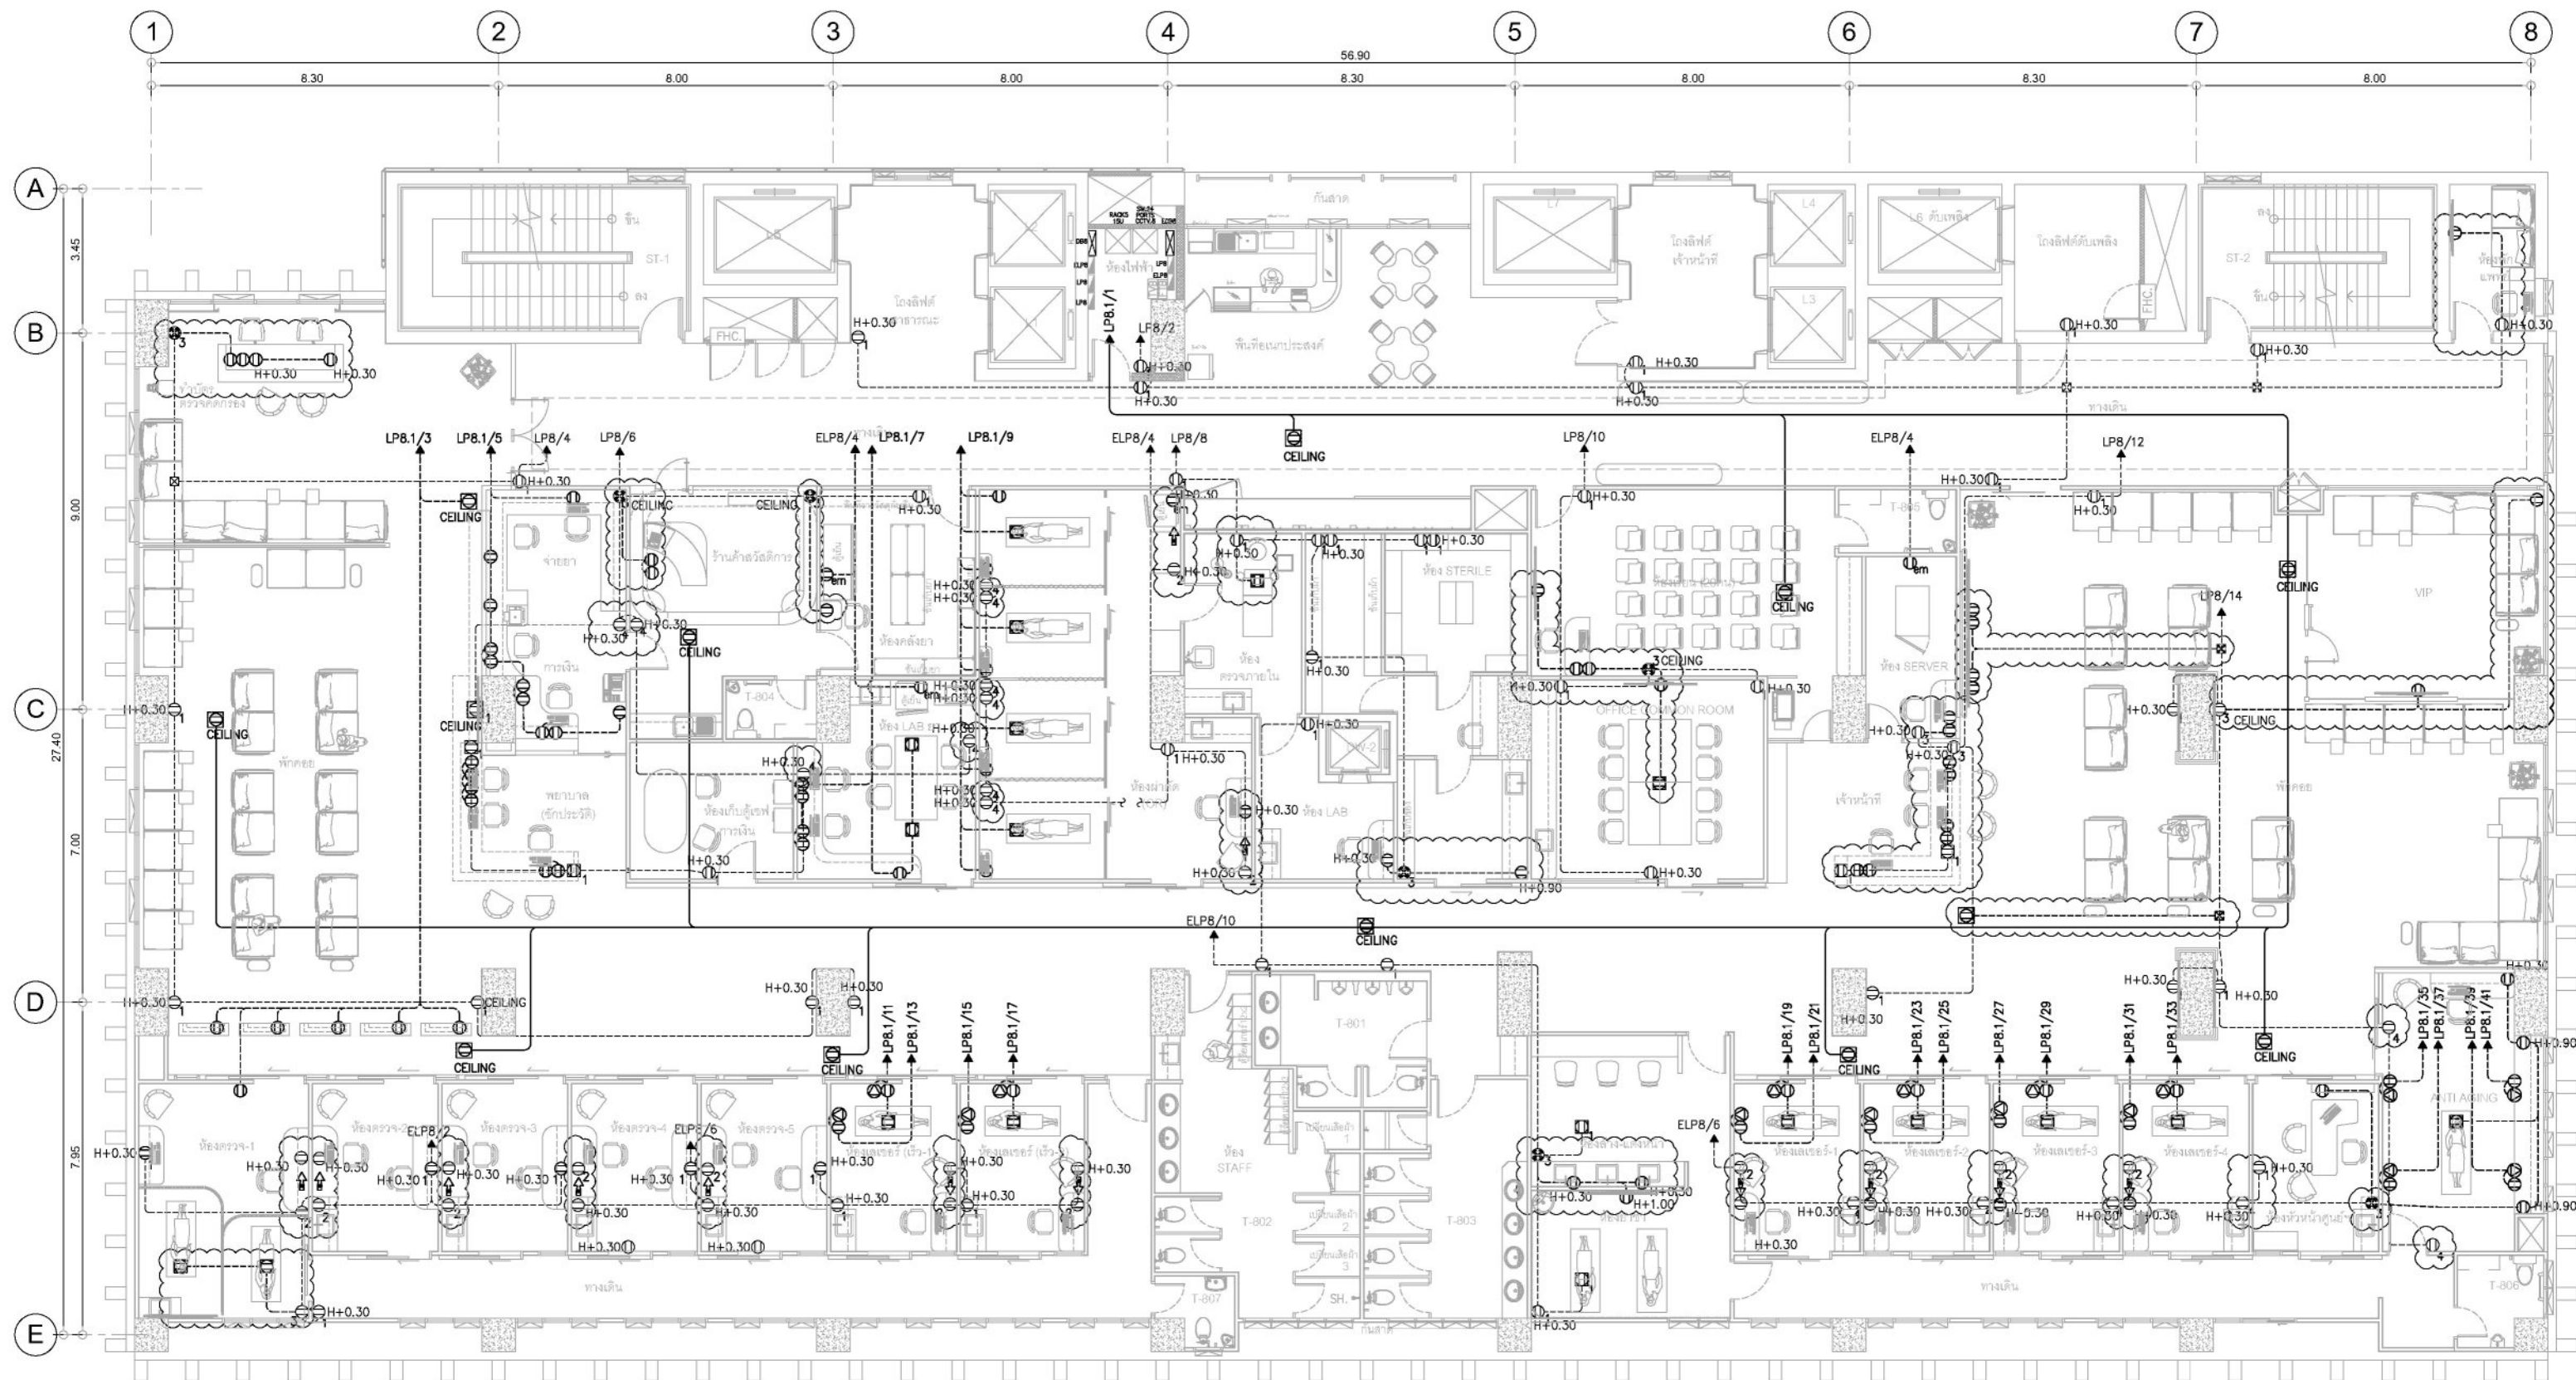

หมายเหตุ :

1. ตัวรับไฟ (ของเดิม) ใช้งานปกติ
2. ตัวรับไฟ (ของเดิม) ย้ายไปตำแหน่งใหม่ ตามแบบ
3. ตัวรับไฟ (ของเดิม) ยกเลิก เปลี่ยนเป็นจุดเชื่อมต่อเพื่อจ่ายให้ตัวรับไฟตำแหน่งใหม่
4. ตัวรับไฟ (ของเดิม) ยกเลิก
5. ตัวรับไฟ (ใหม่) รวม 96 จุด
6. FLOOR PLUG รวม 15 จุด
7. เพาเวอร์ปลั๊ก 30A, 2P+G สำหรับเครื่องอุปกรณ์การแพทย์ รวม 16 จุด
8. POWER PLUG สำหรับเครื่องอุปกรณ์การแพทย์ (LASER) เป็นการเพิ่มเติม OUTLET เท่านั้น ติดโหนดสำหรับทั้งโครงการเพียง เครื่อง เท่านั้น

แปลน ชั้น 8 ระบบตัวรับ และ Power Plug

มาตราส่วน

1:150




ชื่องาน/PROJECT	โครงการจัดตั้งศูนย์บริการโรคผิวหนัง สถาบันโรคผิวหนัง
สถานที่ตั้ง / LOCATION	ชั้น 8 อาคารศูนย์ความเป็นเลิศ โรคติดต่อทางผิวหนัง บำรุง
เจ้าของโครงการ / OWNER	สถาบันโรคผิวหนัง กรมการแพทย์ กระทรวงสาธารณสุข

สถาปนิก / ARCHITECTS	วิศวกรไฟฟ้า / ELECTRICAL ENGINEERS
นักออกแบบภายใน / INTERIOR ARCHITECT	วิศวกรเครื่องกล / MECHANICAL ENGINEERS
นายอนุรัตน์ อรรถนิธิกุล	นายไพฑูริย์ ชุ่มชาติ
นายธีระ นภานพรัตน์กุล	นายพิชิต คล่องบุญ
วิศวกรโยธา / STRUCTURE ENGINEERS	วิศวกรสิ่งแวดล้อม / ENVIRONMENTAL ENGINEERS

ช่างเขียนแบบ / DRAFTMAN	เลขที่แบบ / เลขสาร
NO.	REVISION
	DATE

แบบแสดง / TITLE	ระบบตัวรับ และ Power Plug
SCALE	DRAWING NO. EE-07
DATE 11 พฤษภาคม 2565	TOTAL 17
แบบร่างนี้เป็นงานลิขสิทธิ์ของสถาบันโรคผิวหนัง ห้ามทำโดยไม่ได้รับอนุญาต	

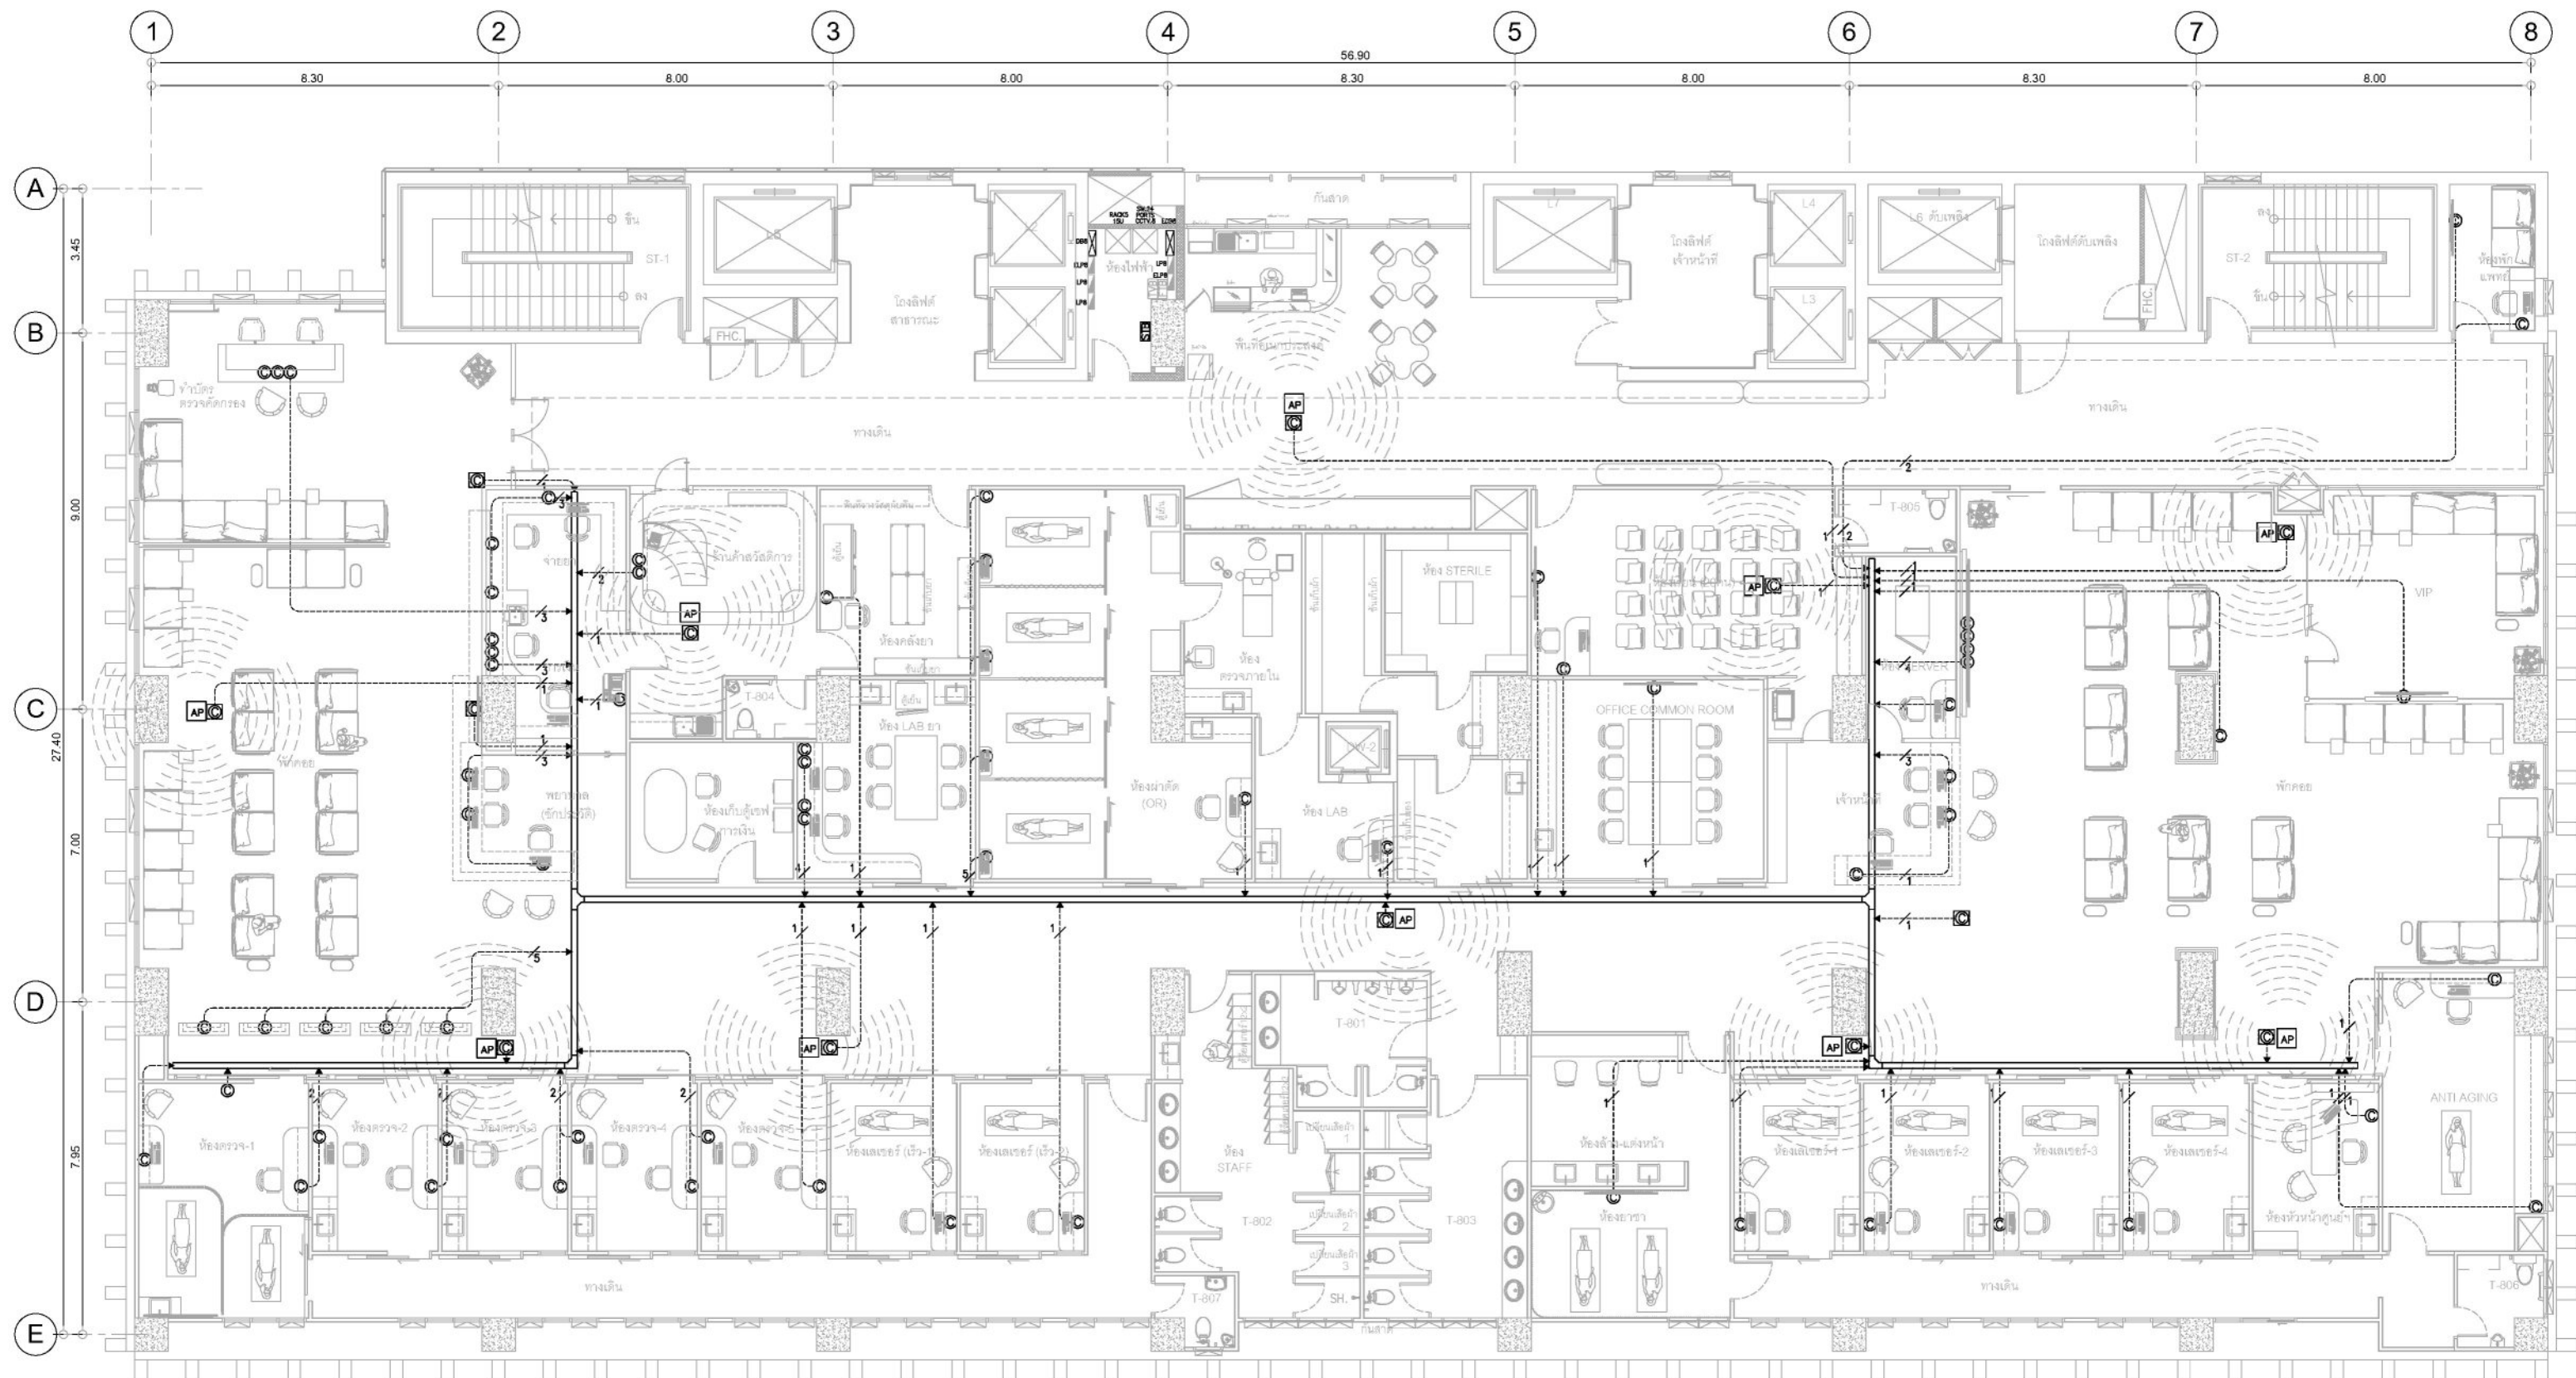

SYMBOL	DESCRIPTION	REMARK
	ตัวรับคอมพิวเตอร์ CAT6 (RJ45) หน้ากากสีขาว ตัวดำรับสีขาว	70 จุด
	MODEM ROUTER BY ผู้ให้บริการอินเทอร์เน็ต	
	ACCESS POINT	10 จุด

CABLE : DATA
 - 5 NUMBER OF UTP CAT-6 CABLE "LINK"
 - x < 2 : 1/2" EMT.
 - x < 4 : 3/4" EMT.
 - x < 8 : 1" EMT.

แปลน ชั้น 8 ระบบตัวรับคอมพิวเตอร์ มาตราส่วน 1:150

- หมายเหตุ:
- ตำแหน่ง ตัวรับปลั๊กต่าง ๆ สามารถปรับเปลี่ยนย้ายตำแหน่งได้ตามความเหมาะสม โดยไม่ถือเป็นการเปลี่ยนแปลงรูปแบบและสัญญาณ แต่จำนวนต้องไม่น้อยกว่าตามที่ระบุในแบบ
 - ให้ผู้รับจ้างประสานงานกับฝ่ายผู้ว่าจ้าง ในส่วนของสาย BACK BONE ระบบอินเทอร์เน็ต / สัญญาณอินเทอร์เน็ตจาก PROVIDER ผู้ให้บริการ โดยงานในส่วนของสาย BACK BONE / สัญญาณอินเทอร์เน็ตจาก PROVIDER ผู้ให้บริการ ไม่อยู่ในขอบเขตงาน
 - อุปกรณ์ ACCESS POINT, SWITCH HUB, SERVER, ROUTER INTERNET ไม่อยู่ในขอบเขตงาน (จัดหาโดย ฝ่ายไอที สถานะบันโรคผิวหนัง)




ชื่องาน/PROJECT	โครงการจัดตั้งศูนย์บริการโรคผิวหนัง สถาบันโรคผิวหนัง
สถานที่ตั้ง / LOCATION	ชั้น 8 อาคารศูนย์ความเป็นเลิศ โรคติดต่อทางเพศสัมพันธ์ บางรัก
เจ้าของโครงการ / OWNER	สถาบันโรคผิวหนัง กรมการแพทย์ กระทรวงสาธารณสุข

สถาปนิก / ARCHITECTS	วิศวกรไฟฟ้า / ELECTRICAL ENGINEERS
นักออกแบบ / INTERIOR ARCHITECT	วิศวกรเครื่องกล / MECHANICAL ENGINEERS
วิศวกรโยธา / STRUCTURE ENGINEERS	วิศวกรสิ่งแวดล้อม / ENVIRONMENTAL ENGINEERS

ช่างเขียนแบบ / DRAFTMAN	เลขที่แบบ / เลขสาร
NO.	REVISION
DATE	

แบบแปลน / TITLE	ระบบตัวรับคอมพิวเตอร์
SCALE	1 : 150
DATE	11 พฤษภาคม 2565
DRAWING NO.	EE-08
TOTAL	17

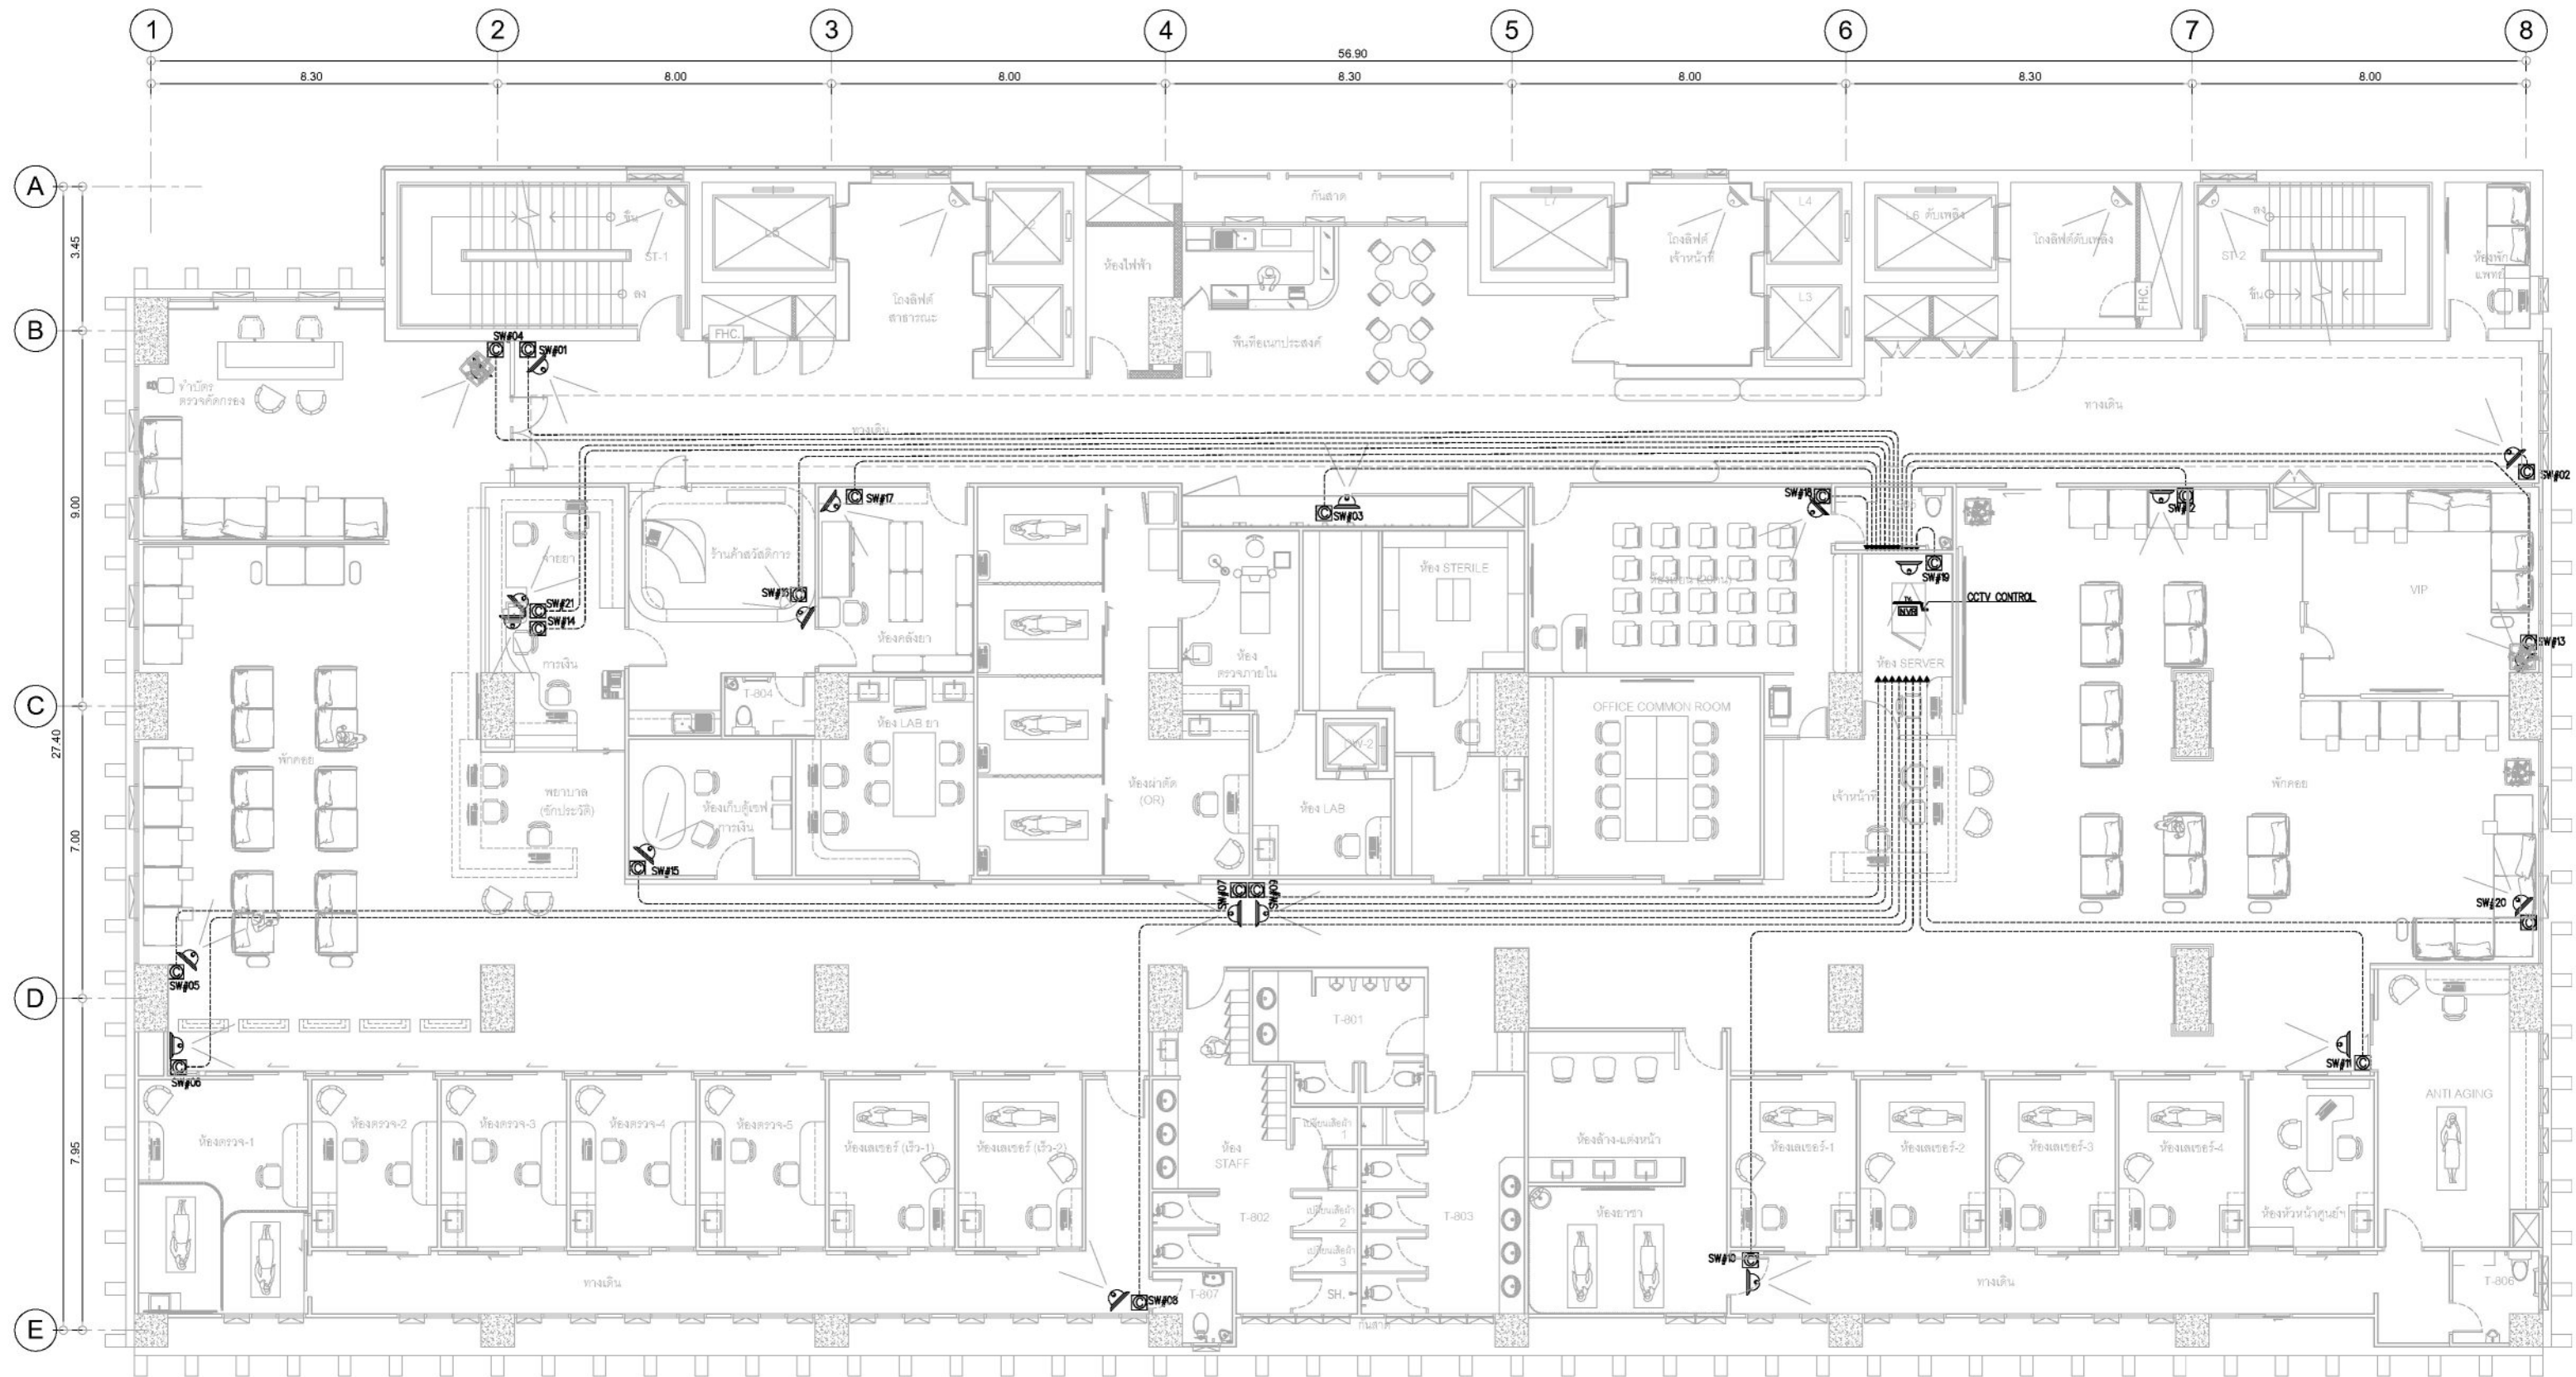

SYMBOLS	DESCRIPTION
	เต้ารับ CAT6 (RJ45) ผนังภายในห้อง COMPUTER OUTLET CAT 6 (RJ45)
	COLOR CCTV P CAMERA (DOME ENCLOSURE)
	32" LED TV MONITOR FOR SPOT AND SEQUENTIAL
	NETWORK VIDEO RECORDER WITH BACKUP 15 DAYS
CABLE - UTP CAT 6 IN 1/2" EMT - INSTALLED ABOVE CEILING	

หมายเหตุ :
1. ตำแหน่งกล้อง และเครื่องควบคุมสามารถเปลี่ยนแปลงได้ตามความเหมาะสมกับประโยชน์ใช้สอย โดยไม่ถือว่าเป็นการเปลี่ยนแปลงสัญญา แต่จำนวนต้องไม่น้อยกว่าที่ระบุในแบบ

แปลน ชั้น 8 ระบบกล้องวงจรปิด
มาตราส่วน 1:150




ชื่องาน/PROJECT	โครงการจัดตั้งศูนย์บริการโรคผิวหนัง สถาบันโรคผิวหนัง
สถานที่ตั้ง / LOCATION	ชั้น 8 อาคารศูนย์ความเป็นเลิศ โรคติดต่อทางเพศสัมพันธ์ บางรัก
เจ้าของโครงการ / OWNER	สถาบันโรคผิวหนัง กรมการแพทย์ กระทรวงสาธารณสุข

สถาปนิก / ARCHITECTS	วิศวกรไฟฟ้า / ELECTRICAL ENGINEERS
นักออกแบบ / INTERIOR ARCHITECT	วิศวกรเครื่องกล / MECHANICAL ENGINEERS
วิศวกรโยธา / STRUCTURE ENGINEERS	วิศวกรสิ่งแวดล้อม / ENVIRONMENTAL ENGINEERS

ช่างเขียนแบบ / DRAFTMAN	เลขที่แบบ / DRAWING NO.
NO.	REVISION
DATE	

แบบแปลน / TITLE	ระบบกล้องวงจรปิด
SCALE	1 : 150
DATE	11 พฤษภาคม 2565
DRAWING NO.	EE-09
TOTAL	17

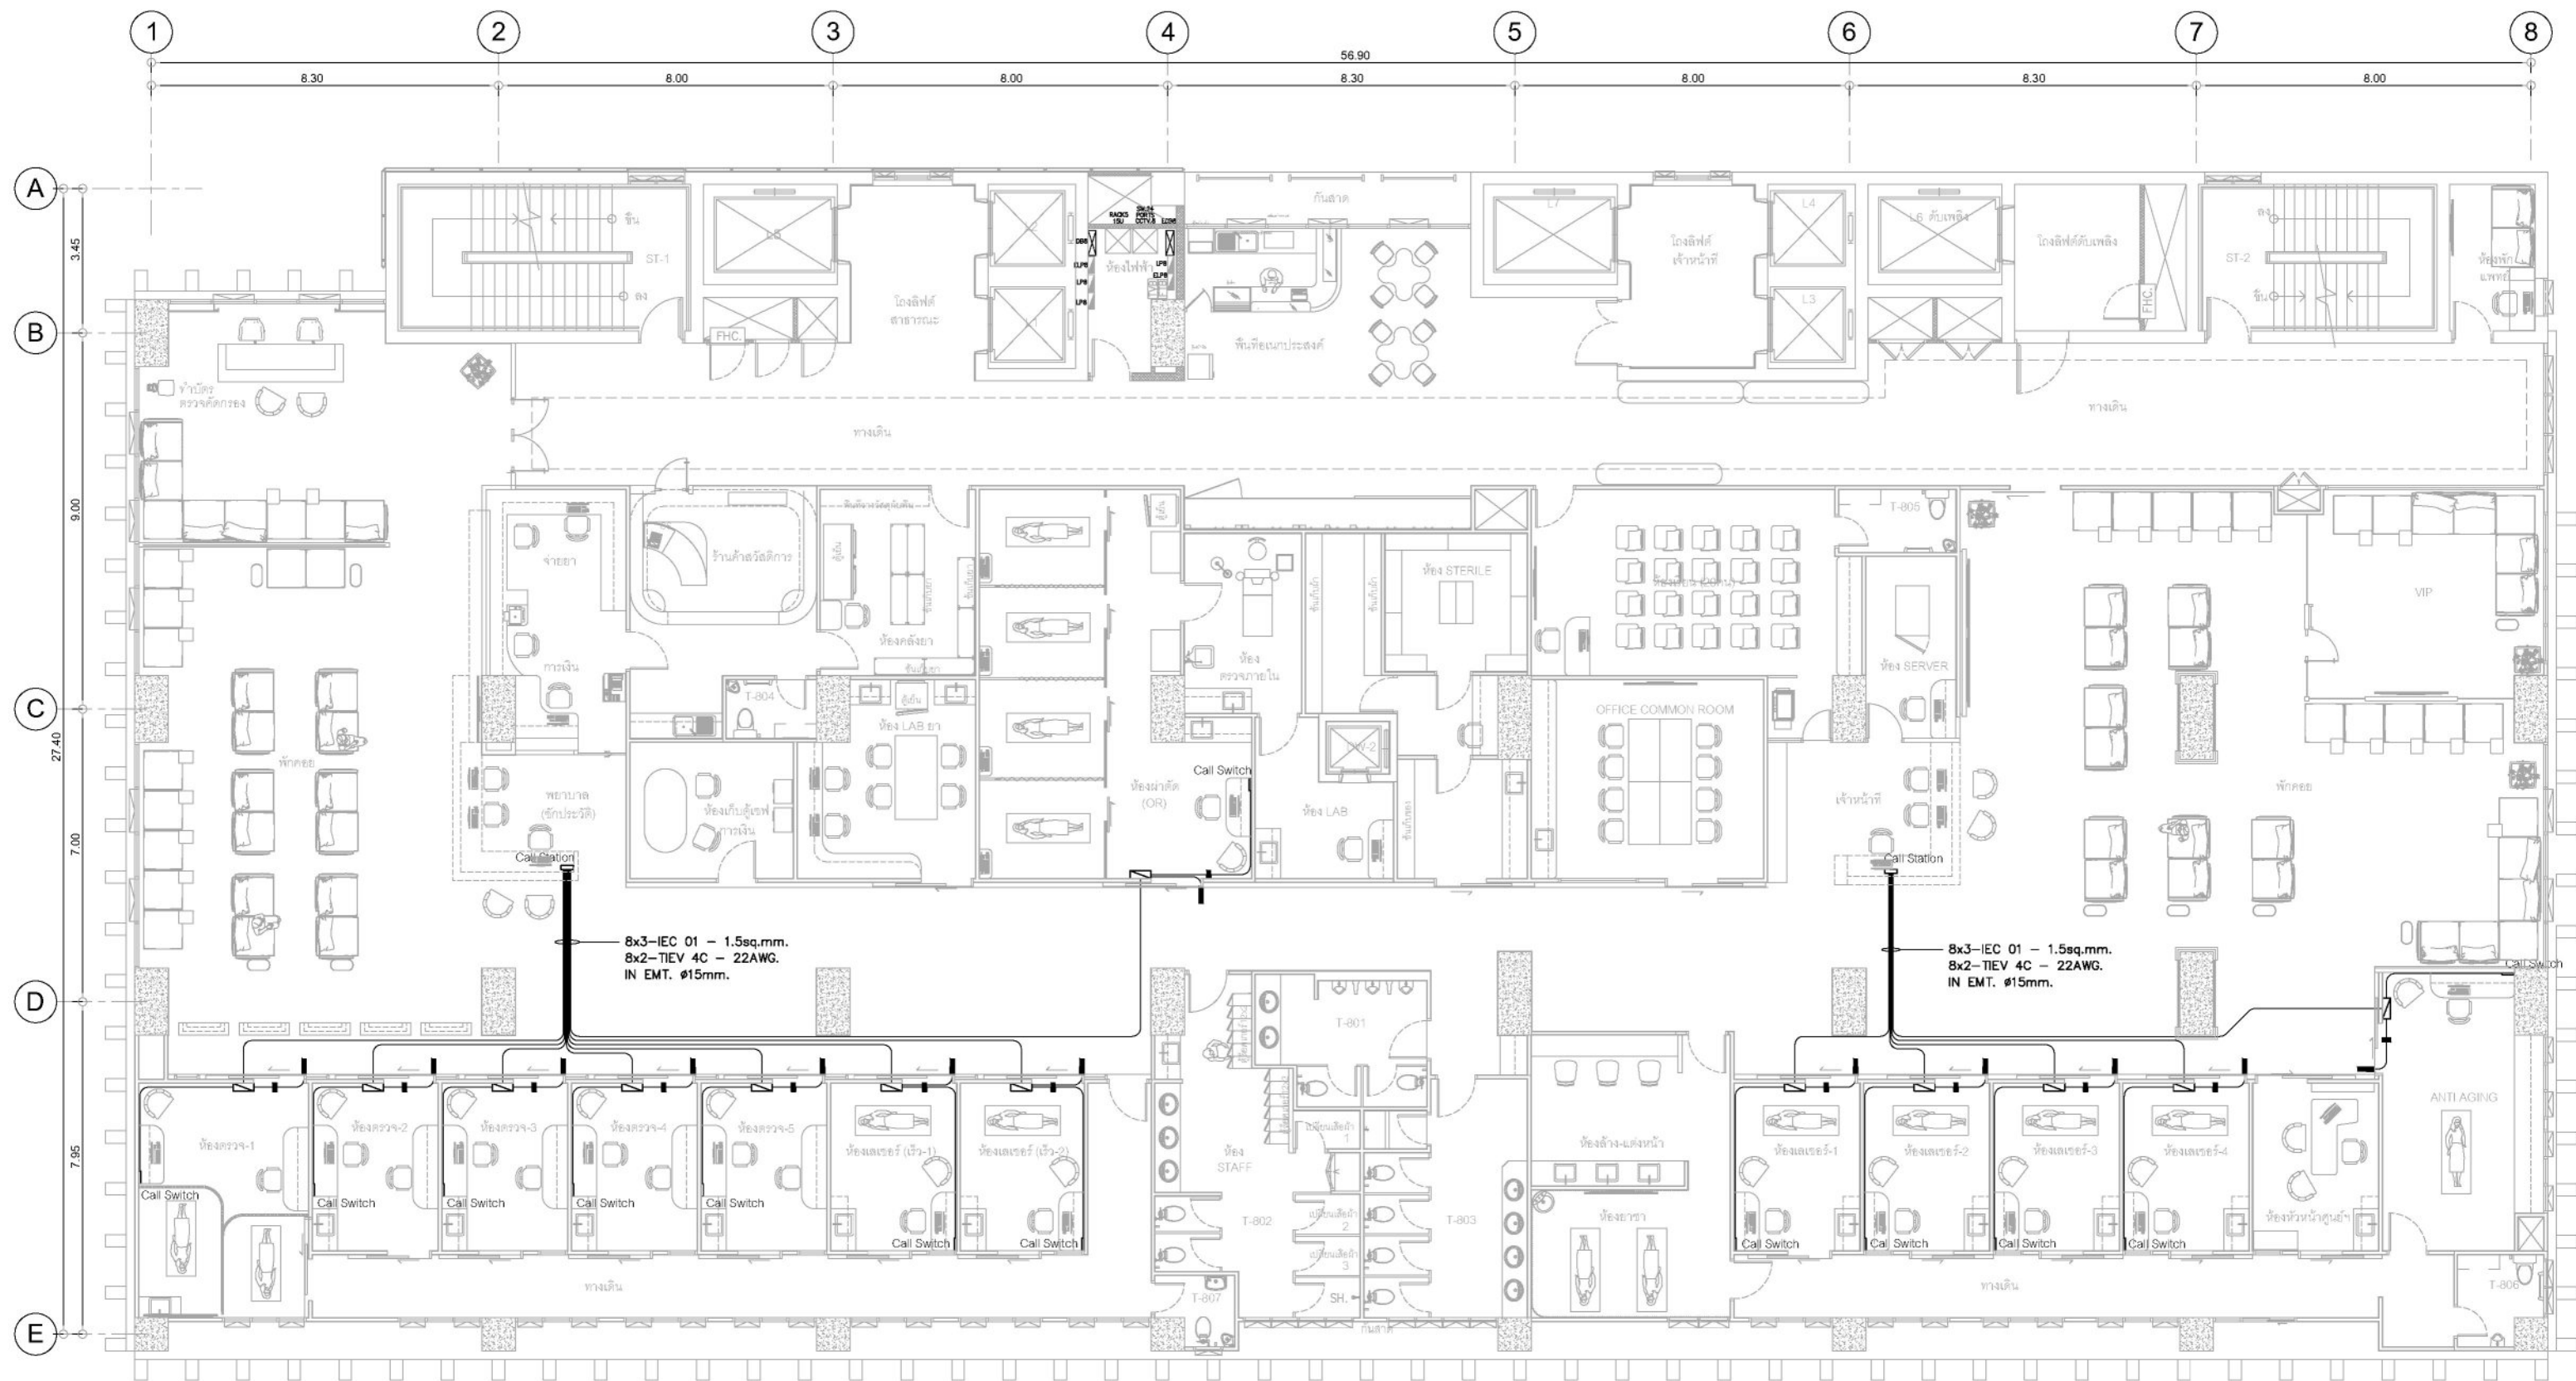

แปลน ชั้น 8 ระบบ NURSE CALL

มาตราส่วน

1:150




ชื่องาน/PROJECT	โครงการจัดตั้งศูนย์บริการโรคผิวหนัง สถาบันโรคผิวหนัง
สถานที่ตั้ง / LOCATION	ชั้น 8 อาคารศูนย์ความเป็นเลิศ โรคติดต่อทางเพศสัมพันธ์ บางรัก
เจ้าของโครงการ / OWNER	สถาบันโรคผิวหนัง กรมการแพทย์ กระทรวงสาธารณสุข

สถาปนิก / ARCHITECTS	วิศวกรไฟฟ้า / ELECTRICAL ENGINEERS
นักออกแบบภายใน / INTERIOR ARCHITECT	วิศวกรเครื่องกล / MECHANICAL ENGINEERS
วิศวกรโยธา / STRUCTURE ENGINEERS	วิศวกรสิ่งแวดล้อม / ENVIRONMENTAL ENGINEERS

ช่างเขียนแบบ / DRAFTMAN		
เลขที่แบบ / เลขสาร		
NO.	REVISION	DATE

แบบแปลน / TITLE	
ระบบ NURSE CALL	
SCALE	DRAWING NO.
1 : 150	EE-10
DATE	TOTAL
11 พฤษภาคม 2565	17
แบบร่างนี้เป็นเอกสารของบริษัทฯ และสงวนลิขสิทธิ์ ห้ามทำซ้ำโดยไม่ได้รับอนุญาต	

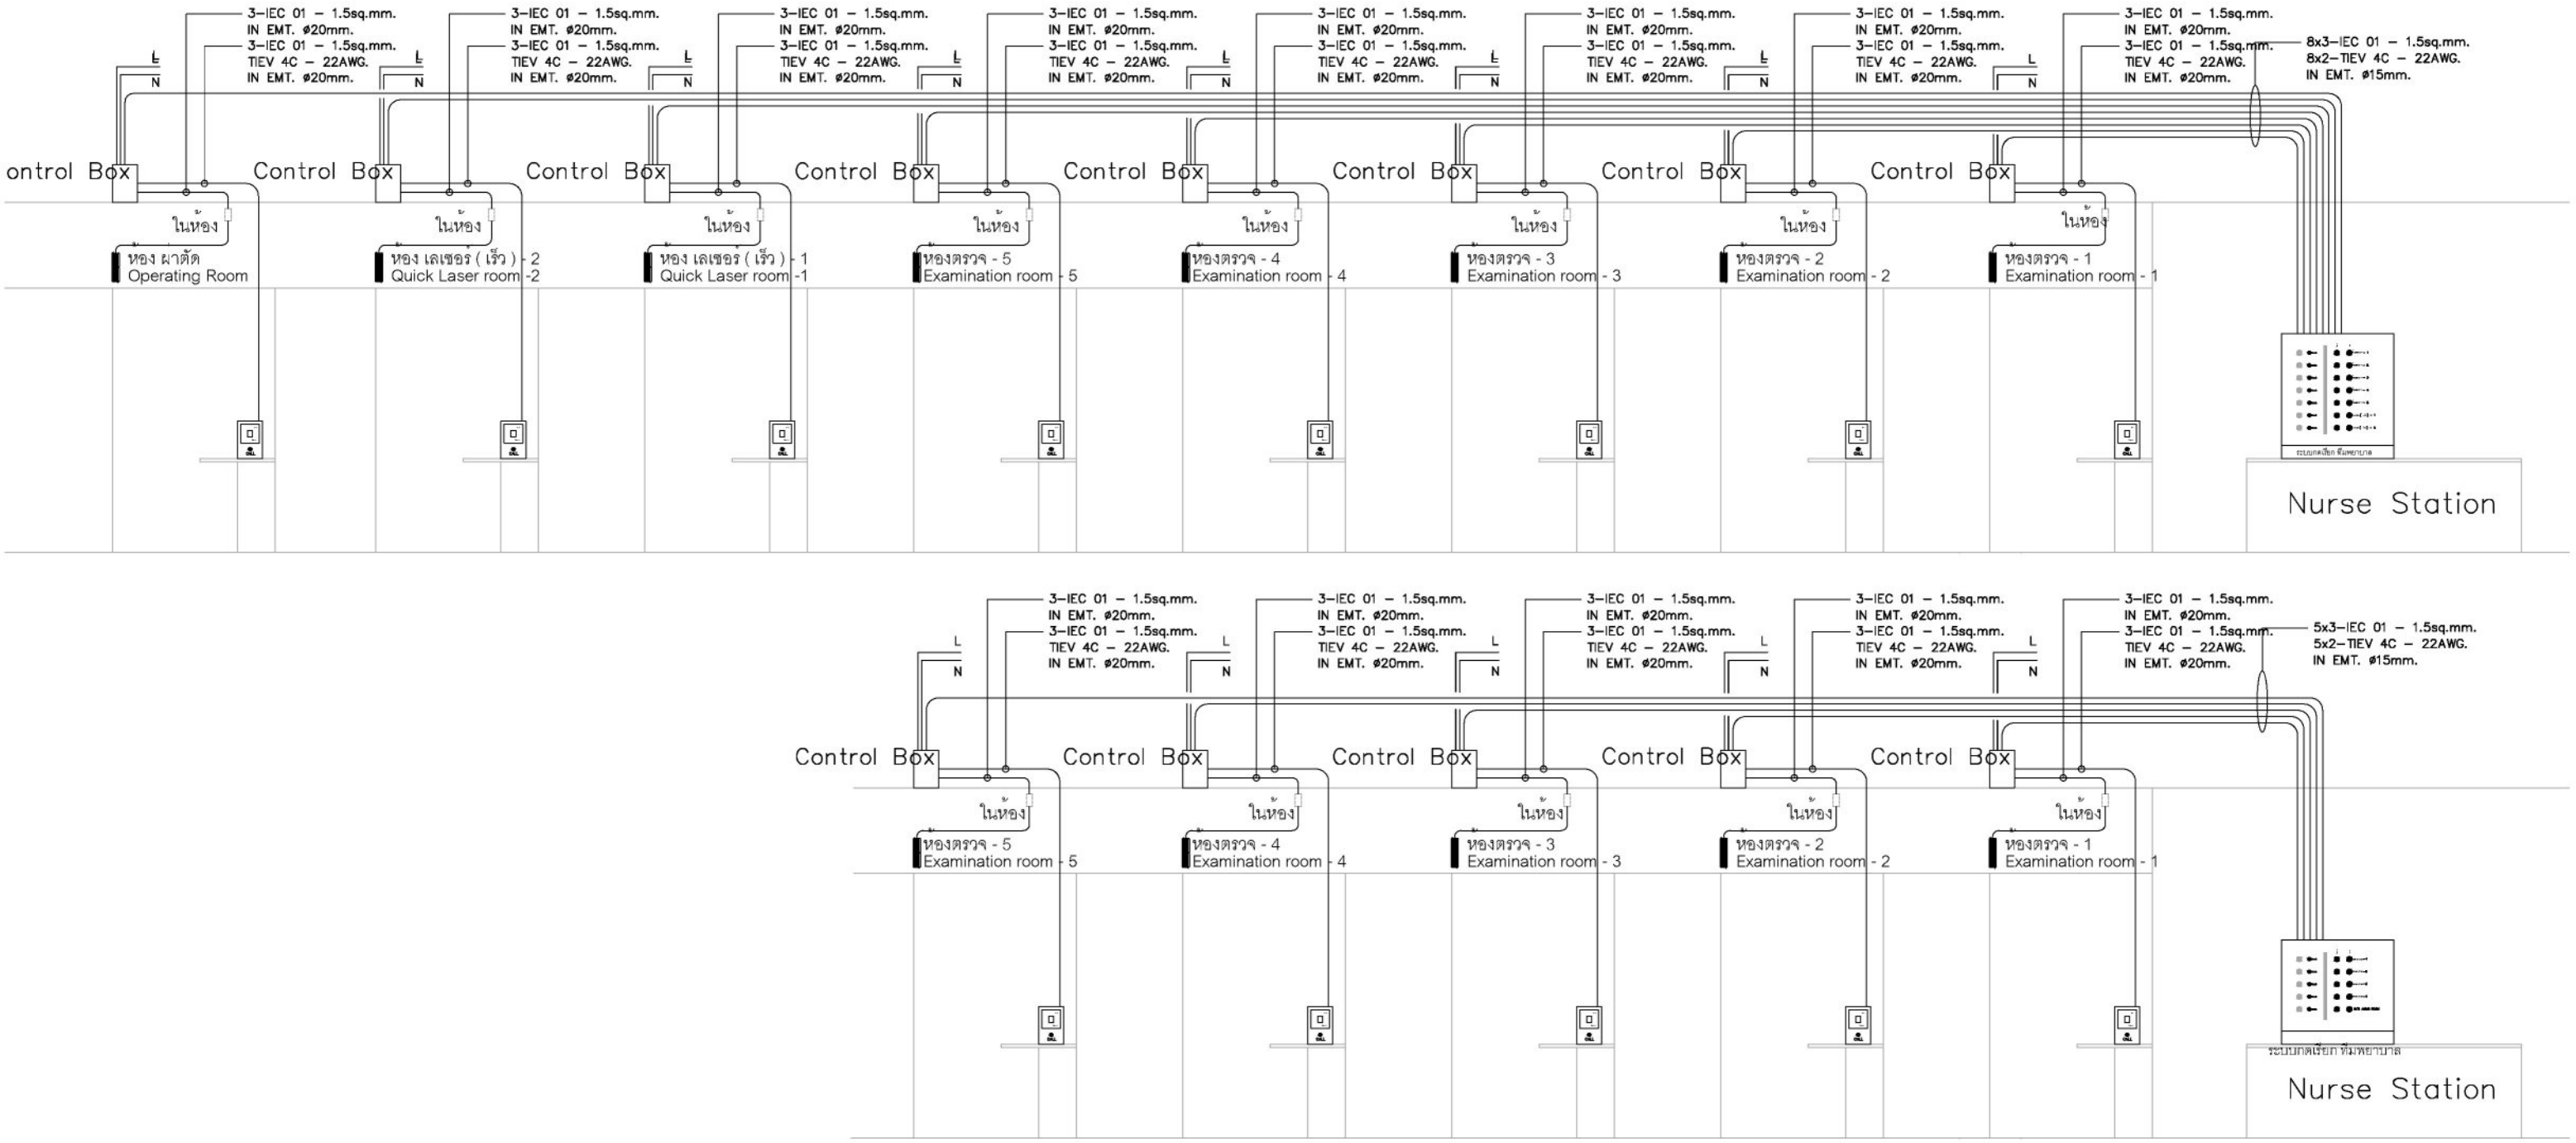

SINGLE LINE DIAGRAM ระบบ NURSE CALL

มาตราส่วน NONE




ชื่องาน/PROJECT	โครงการจัดตั้งศูนย์บริการโรคผิวหนัง สถาบันโรคผิวหนัง		
สถานที่ตั้ง / LOCATION	ชั้น 8 อาคารศูนย์ความเป็นเลิศ โรคติดต่อทางพบบนชั้น บางรัก		
เจ้าของโครงการ / OWNER	สถาบันโรคผิวหนัง กรมการแพทย์ กระทรวงสาธารณสุข		

สถาปนิก / ARCHITECTS	วิศวกรไฟฟ้า / ELECTRICAL ENGINEERS		
	นายไกร ชุมชาติ สพค 2324		
นักตกแต่งภายใน / INTERIOR ARCHITECT	วิศวกรเครื่องกล / MECHANICAL ENGINEERS		
นายอนุสรณ์ อรรถนิธิกุล ภา-สน 1037	นายสุชาติ คล่องน้อย สค 2453		
นายธีระ นภานพรัตน์กุล	วิศวกรโยธา / STRUCTURE ENGINEERS		
	วิศวกรสิ่งแวดล้อม / ENVIRONMENTAL ENGINEERS		

ช่างเขียนแบบ / DRAFTMAN			
เลขที่แบบ / เลขสาร			
NO.	REVISION	DATE	

แบบแสดง / TITLE	SINGLE LINE DIAGRAM ระบบ NURSE CALL		
SCALE	NTS.	DRAWING NO.	EE-11
DATE	11 พฤศจิกายน 2565	TOTAL	17
แบบร่างนี้เป็นงานลิขสิทธิ์ของสถาปนิกผู้ออกแบบ ห้ามทำโดยไม่ได้รับอนุญาต			

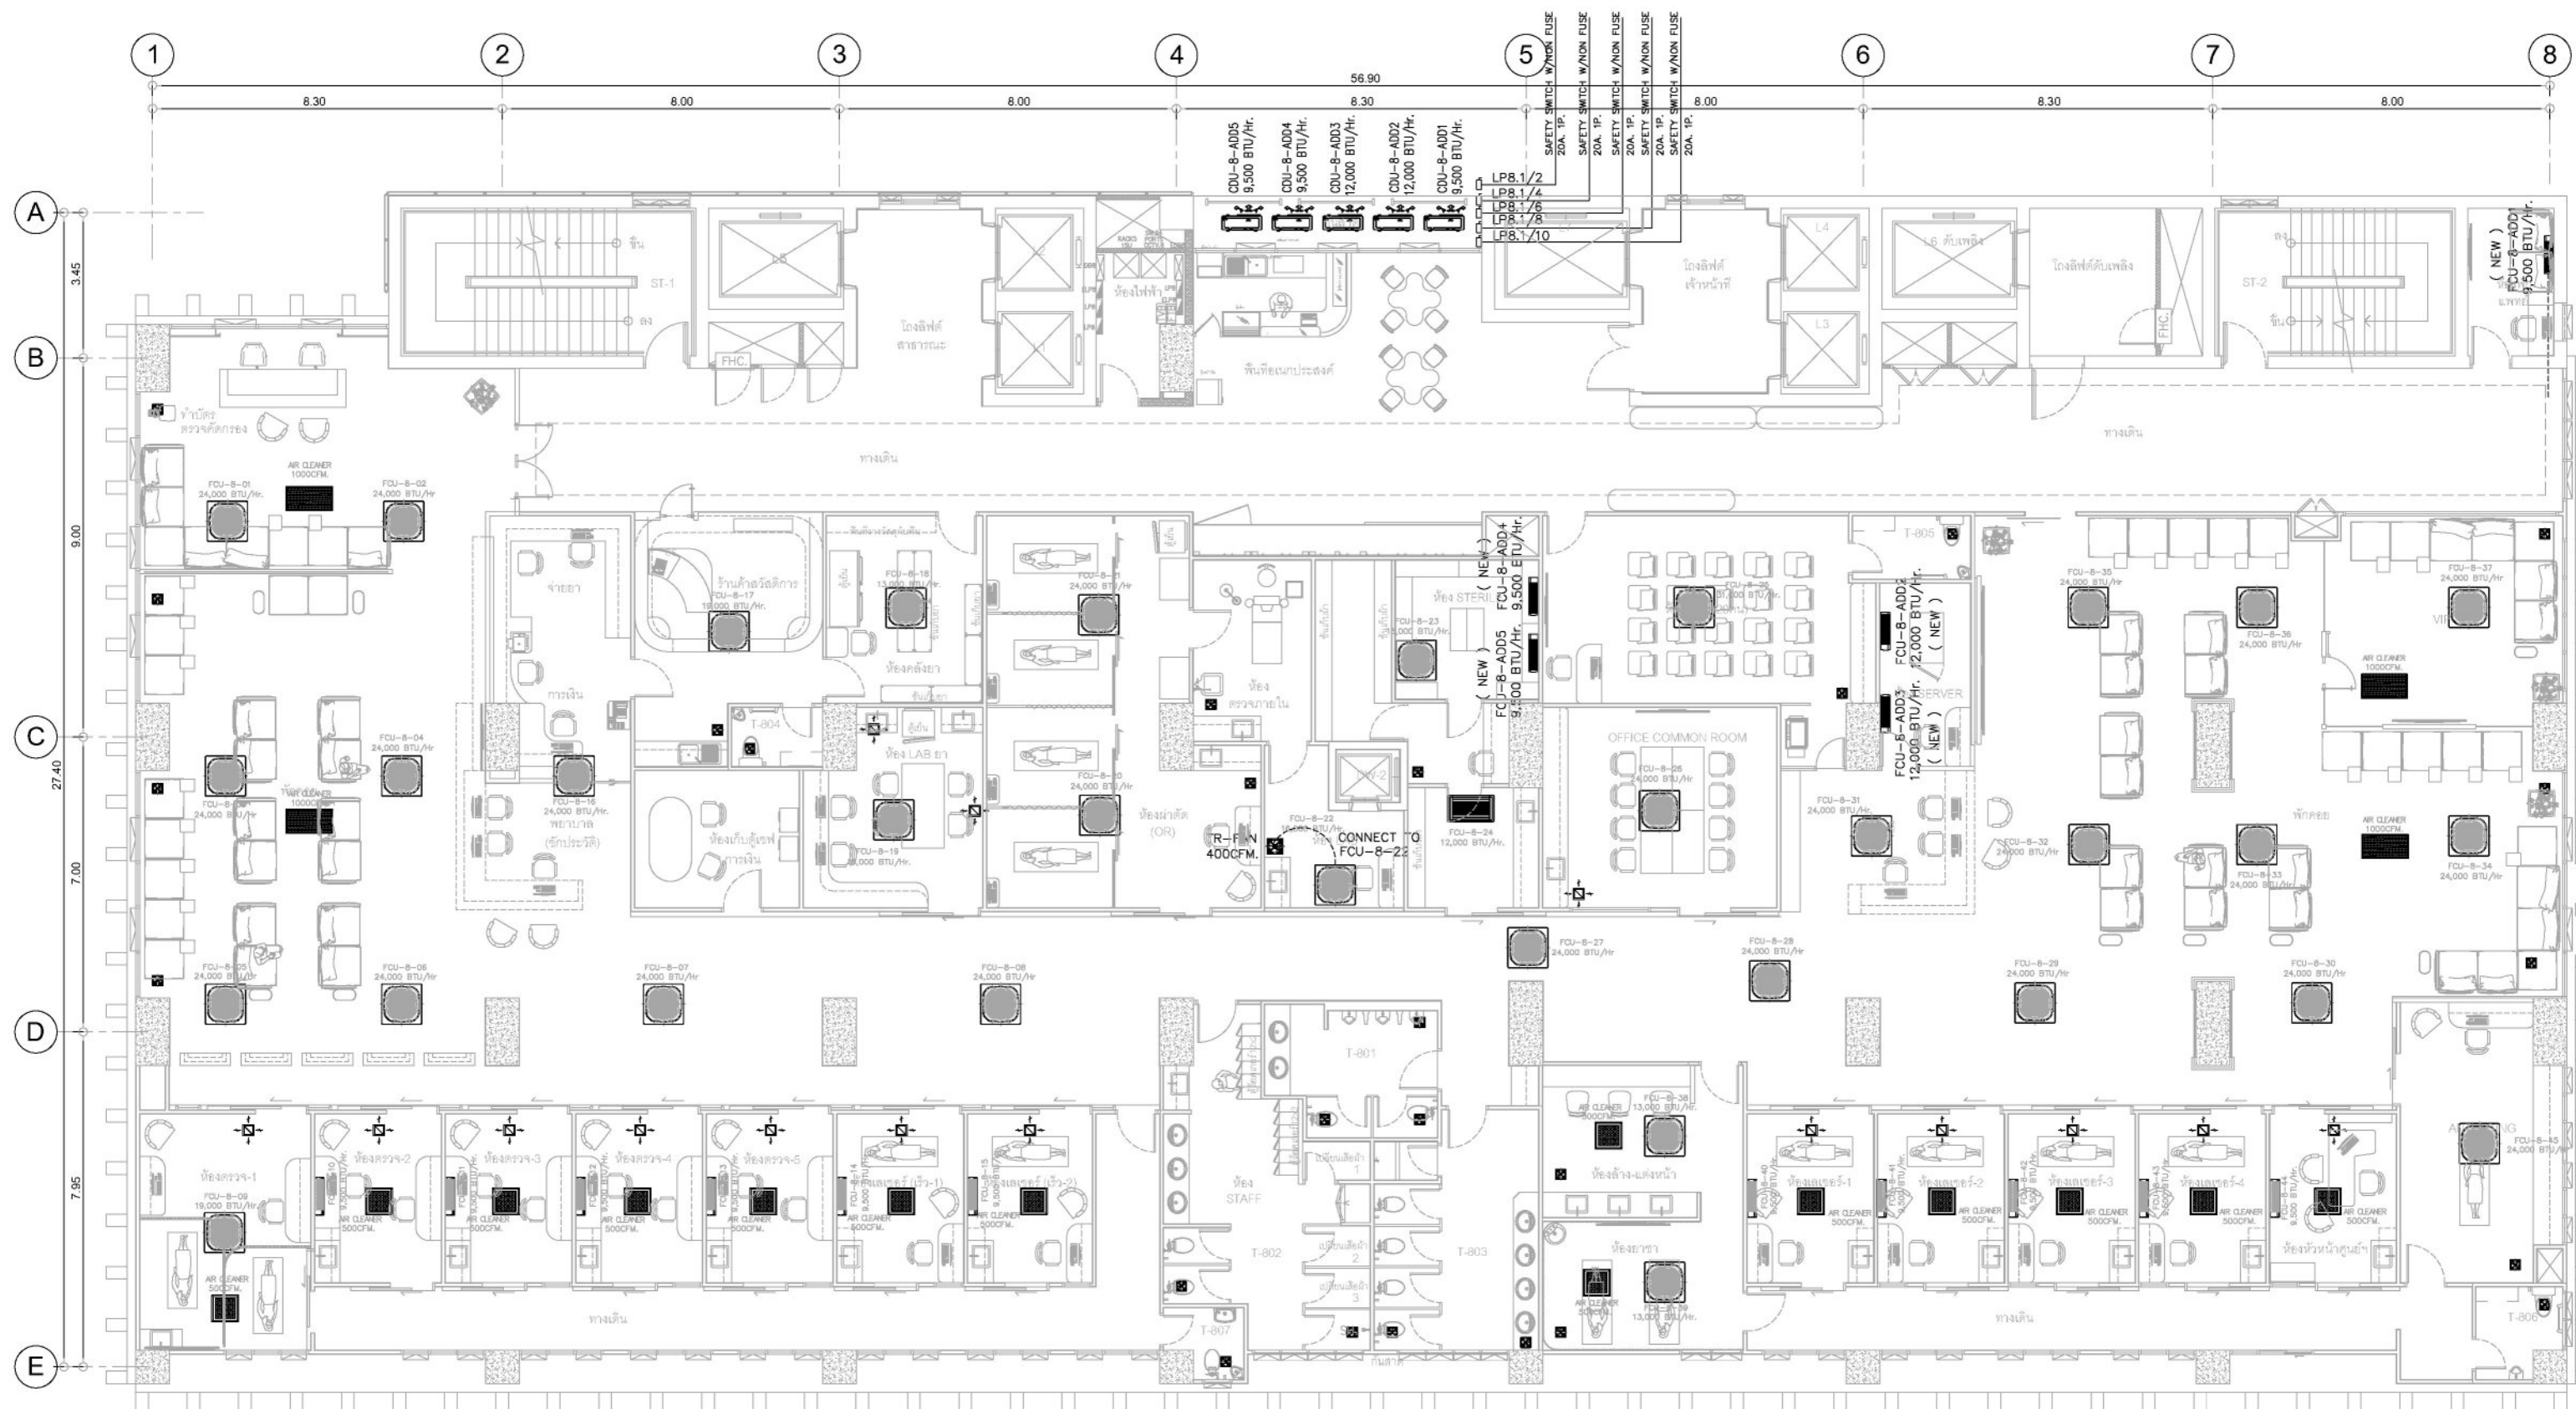

แปลน ชั้น 8 ระบบไฟฟ้าสำหรับ ระบบปรับอากาศ

มาตราส่วน 1:150

หมายเหตุ :

1. ระยะการติดตั้ง สามารถเปลี่ยนแปลงได้ตามความเหมาะสมกับประโยชน์ใช้สอย หรือตามความเห็นชอบจากคณะกรรมการตรวจการจ้าง
2. ระบบเครื่องปรับอากาศ และระบบระบายอากาศ ให้ระบบเดิม ให้ผู้รับจ้างตรวจสอบการทำงานของเครื่องฯ ถ้าพบปัญหาความผิดปกติ ให้ผู้รับจ้างทำรายงานแจ้งปัญหาดังกล่าว ต่อคณะกรรมการตรวจการจ้างพิจารณา เพื่อดำเนินการแก้ไขต่อไป
3. ผู้รับจ้างต้องจัดหาและติดตั้ง เครื่องปรับอากาศใหม่ ภายในพื้นที่ห้อง (FCU/CDU FCU-8-ADD 1,2,3,4,5) ผู้รับจ้างต้องเสนอแบบการติดตั้ง และการเดินท่อน้ำยา และท่อน้ำทิ้งแอร์ เพื่อรออนุมัติต่อคณะกรรมการตรวจการจ้างก่อนทำการติดตั้ง
4. เครื่องแอร์ ห้อง SERVER, STERILE ทำงานตลอด 24 ชั่วโมง สลับการทำงาน 2 เครื่อง ด้วยชุดควบคุมการทำงาน ผู้รับจ้างต้องเสนอแบบการติดตั้ง อุปกรณ์สลับการทำงานแอร์ เพื่อรออนุมัติต่อคณะกรรมการตรวจการจ้างก่อนทำการติดตั้ง




ชื่องาน/PROJECT	โครงการจัดตั้งศูนย์บริการโรคผิวหนัง สถาบันโรคผิวหนัง
สถานที่ตั้ง / LOCATION	ชั้น 8 อาคารศูนย์ความเป็นเลิศ ไรต์ดอยทางพัฒน์บม บจก
เจ้าของโครงการ / OWNER	สถาบันโรคผิวหนัง กรมการแพทย์ กระทรวงสาธารณสุข

สถาปนิก / ARCHITECTS	วิศวกรไฟฟ้า / ELECTRICAL ENGINEERS
นักออกแบบภายใน / INTERIOR ARCHITECT	วิศวกรเครื่องกล / MECHANICAL ENGINEERS
วิศวกรโยธา / STRUCTURE ENGINEERS	วิศวกรสิ่งแวดล้อม / ENVIRONMENTAL ENGINEERS

ช่างเขียนแบบ / DRAFTMAN	เลขที่แบบ / DESIGN NO.
NO.	REVISION
DATE	

แบบแปลน / TITLE	ระบบไฟฟ้าสำหรับ ระบบปรับอากาศ
SCALE	1 : 150
DATE	11 พฤศจิกายน 2565
DRAWING NO.	EE-13
TOTAL	17

แบบแปลนนี้เป็นทรัพย์สินของทางราชการและหน่วยงานที่เกี่ยวข้อง ไม่สามารถนำออกเผยแพร่ได้

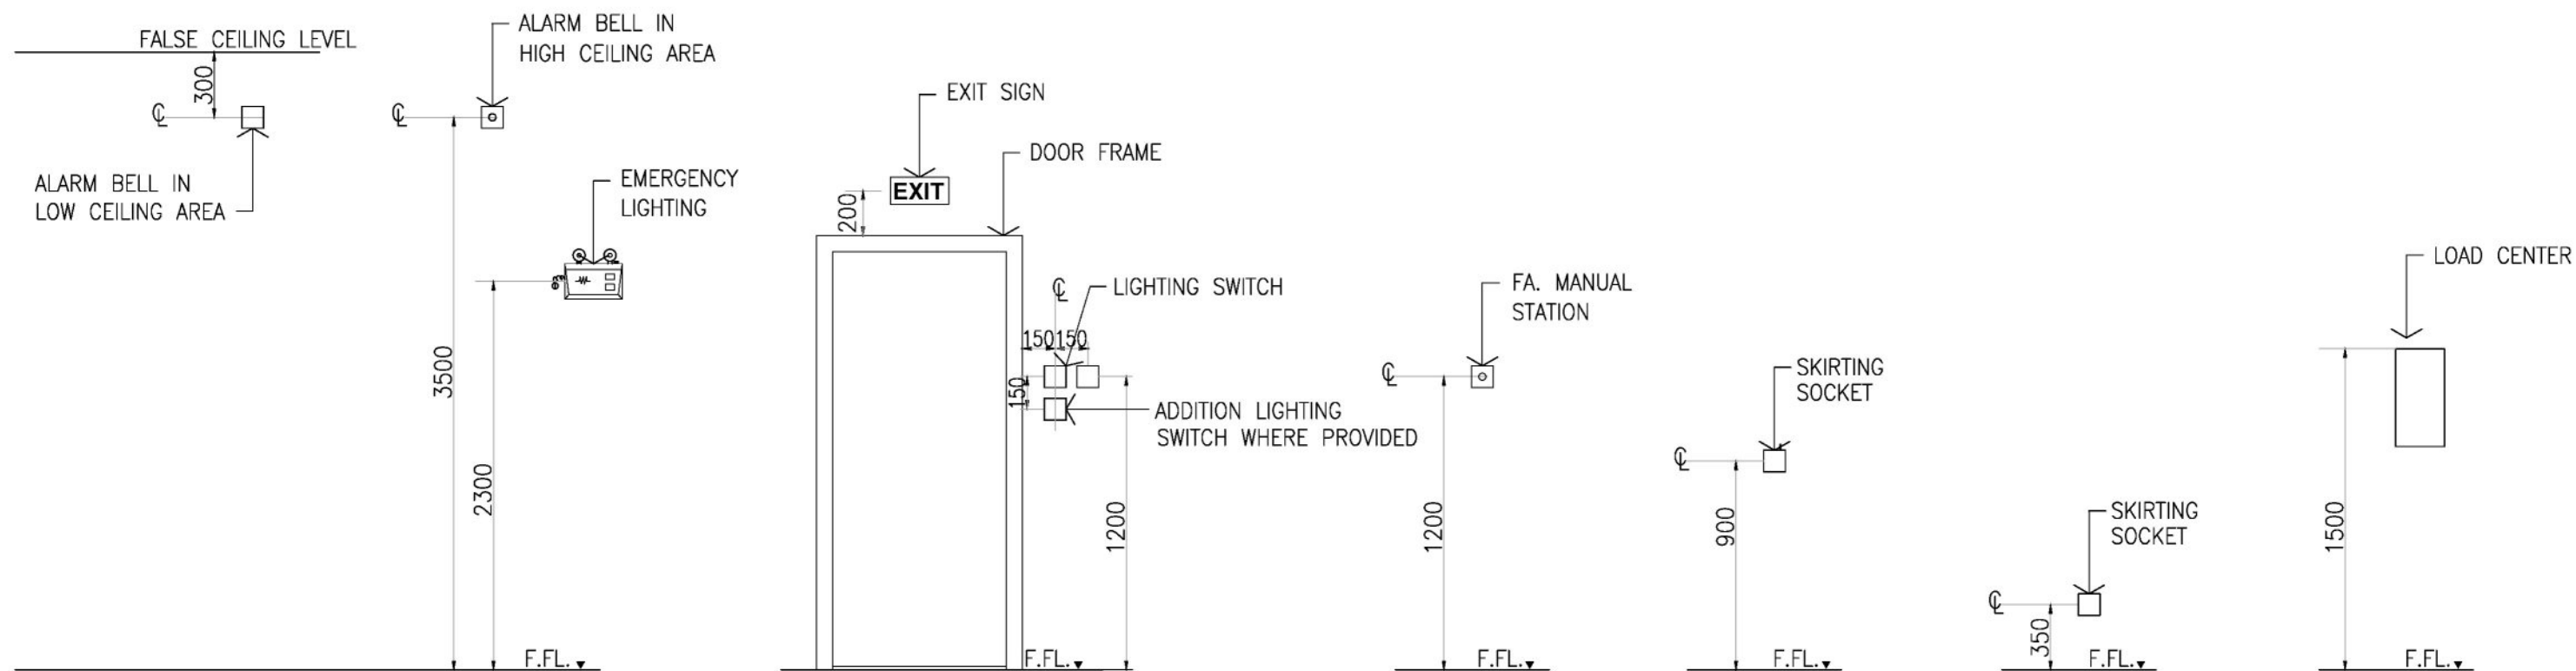

DETAIL การติดตั้งทั่วไป
SCALE NTS.




ชื่องาน/PROJECT โครงการจัดตั้งศูนย์บริการโรคผิวหนัง สถาบันโรคผิวหนัง
สถานที่ตั้ง / LOCATION ชั้น 8 อาคารศูนย์ความเป็นเลิศ โรคติดต่อทางพหุศาสตร์ บำรุงรักษา
เจ้าของโครงการ / OWNER สถาบันโรคผิวหนัง กรมการแพทย์ กระทรวงสาธารณสุข

สถาปนิก / ARCHITECTS	วิศวกรไฟฟ้า / ELECTRICAL ENGINEERS
	นายไกร ชุ่มชาติ  สถา 2324
นักออกแบบ / INTERIOR ARCHITECT	วิศวกรเครื่องกล / MECHANICAL ENGINEERS
นายอนุวัฒน์ อรรถพลศิลป์ ภา-สน 1037	นายพชรศักดิ์ คล่องนัยยะ  สถา 2453
นายรัชชะ นภานพรัตน์แก้ว  ภา-จ 1037	
วิศวกรโยธา / STRUCTURE ENGINEERS	วิศวกรสิ่งแวดล้อม / ENVIRONMENTAL ENGINEERS

ช่างเขียนแบบ / DRAFTMAN		
เลขที่แบบ / เอกสาร		
NO.	REVISION	DATE

แบบแสดง / TITLE	
DETAIL การติดตั้งทั่วไป	
SCALE NTS.	DRAWING NO. EE-14
DATE 11 พฤศจิกายน 2565	TOTAL 17
แบบร่างนี้เป็นงานลิขสิทธิ์ของกรมการแพทย์ กระทรวงสาธารณสุข ห้ามทำไปใช้โดยไม่ได้รับอนุญาต	

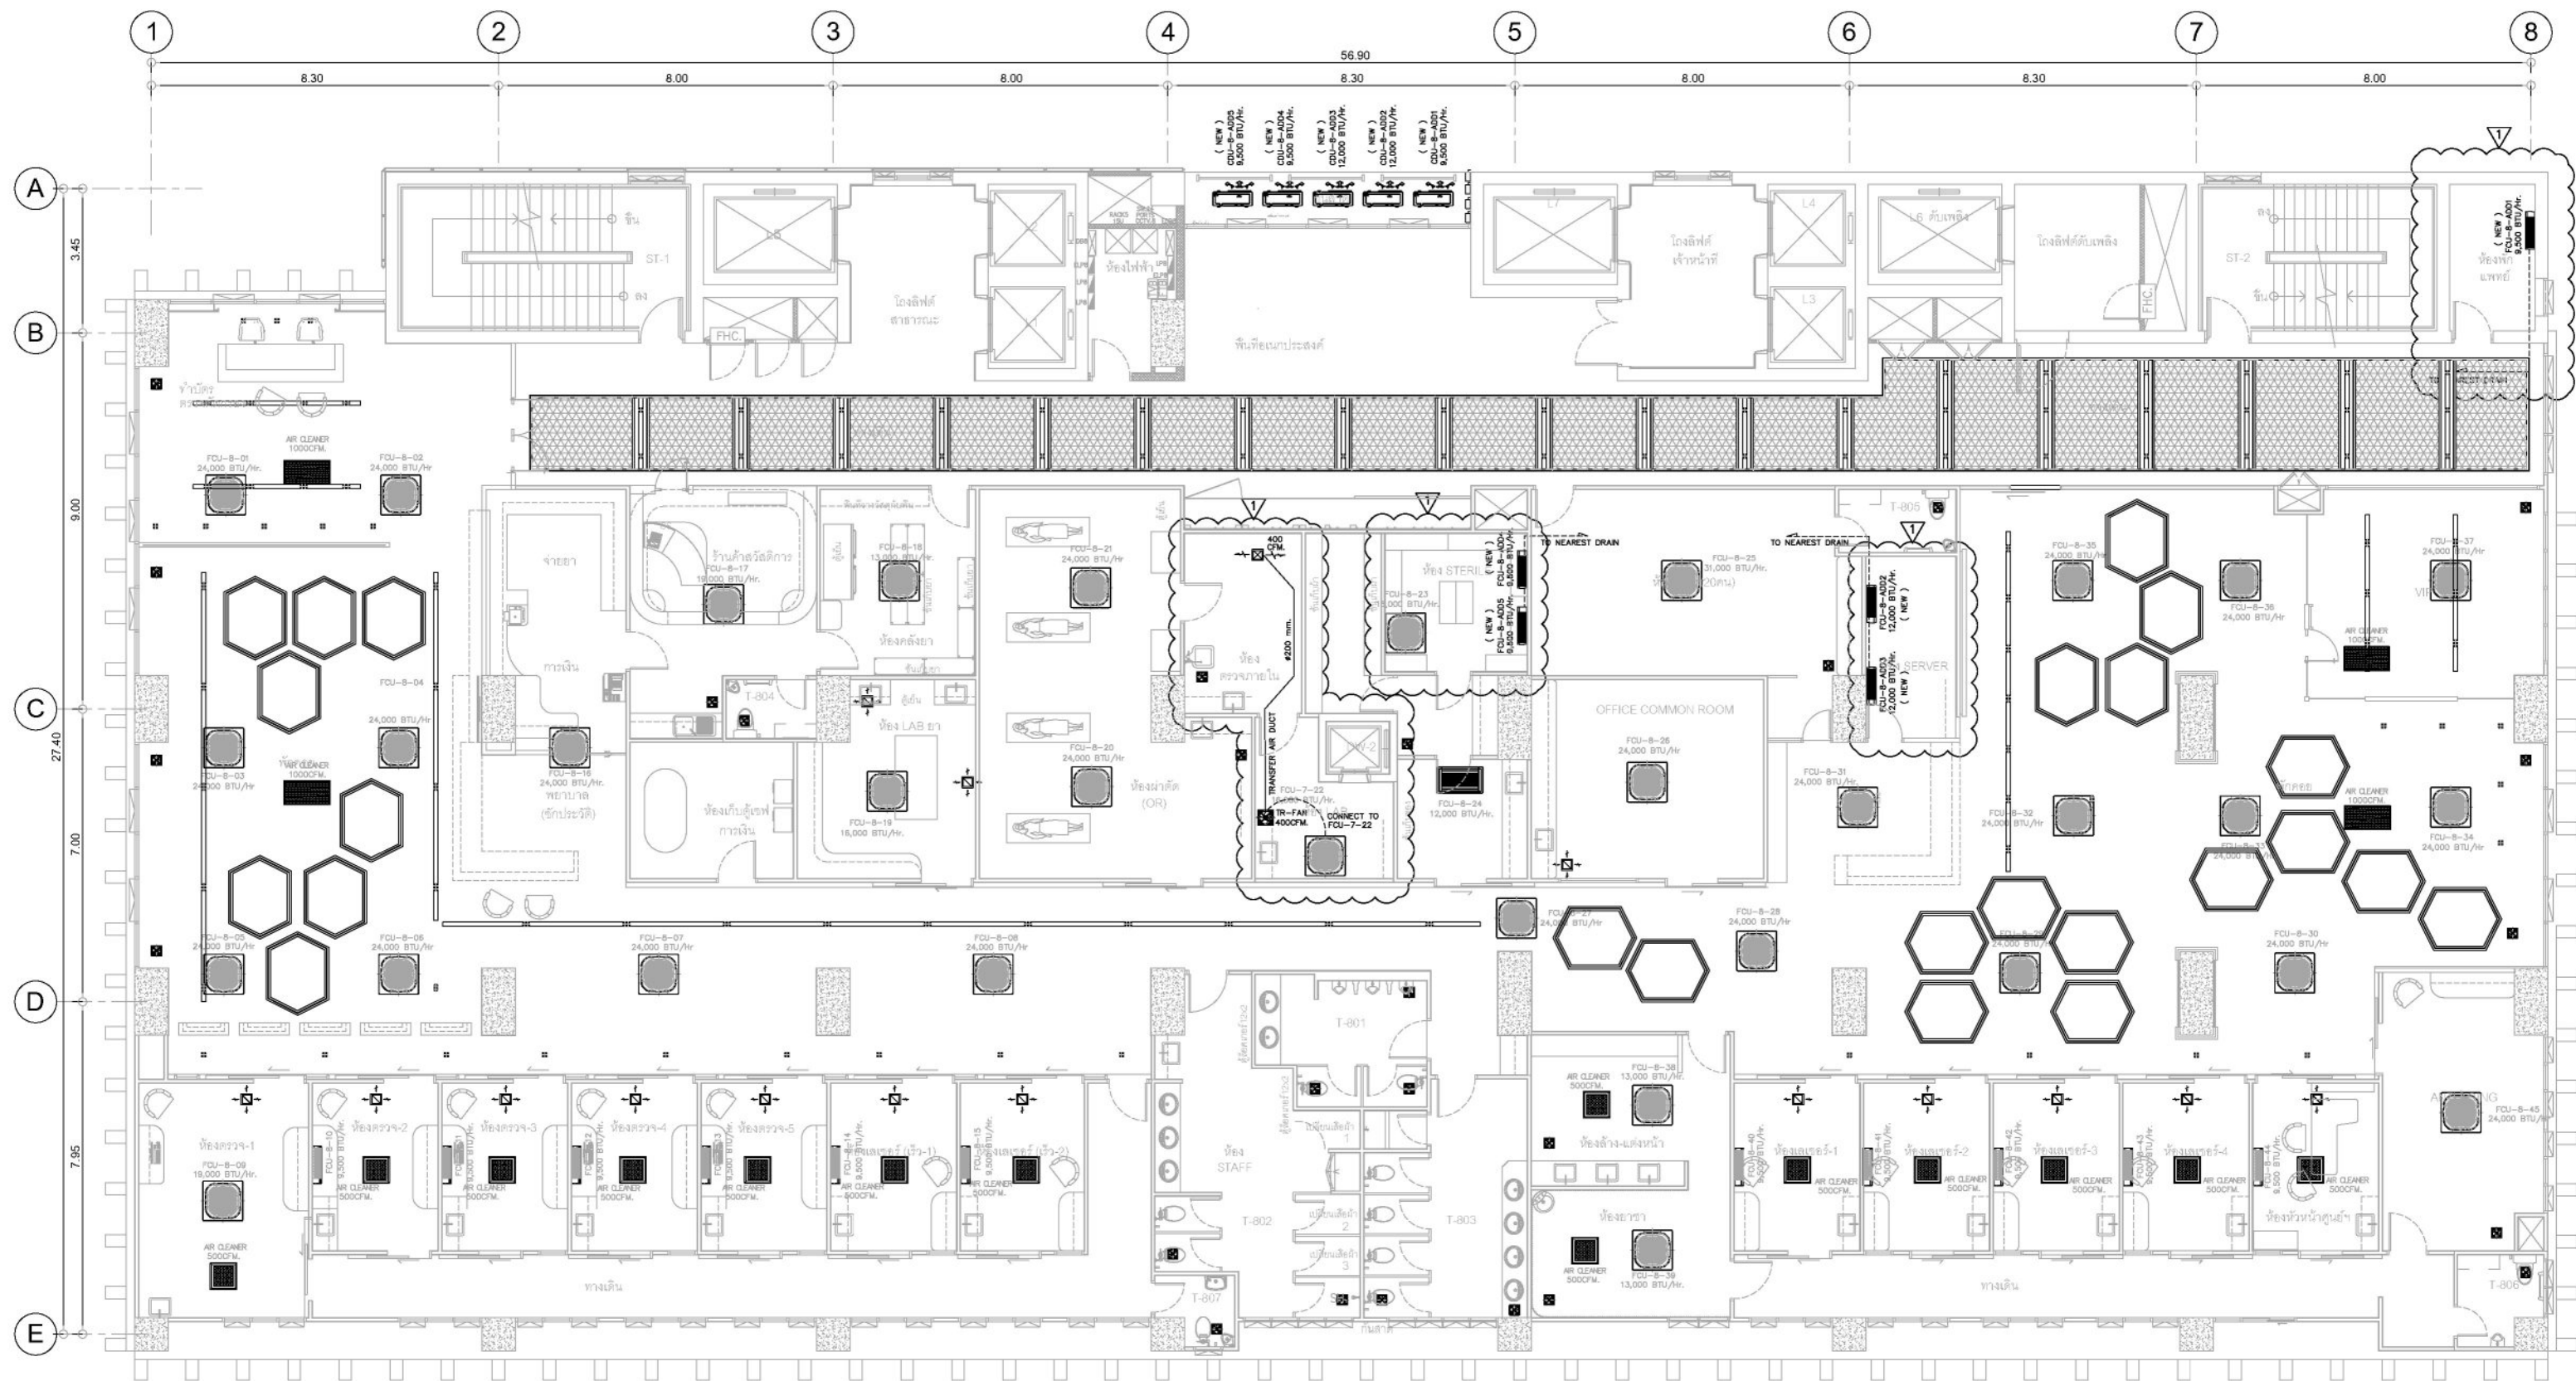

แปลน ชั้น 8 ระบบปรับอากาศ และระบายอากาศ
มาตราส่วน 1:150

หมายเหตุ :

1. ระยะเวลาติดตั้ง สามารถเปลี่ยนแปลงได้ตามความเหมาะสมกับประโยชน์ใช้สอย หรือตามความเห็นชอบจากคณะกรรมการตรวจการจ้าง
2. ระบบเครื่องปรับอากาศ และระบายอากาศ ใช้ระบบเดิม ให้ผู้รับจ้างตรวจสอบการทำงานของเครื่องฯ ถ้าพบปัญหาความผิดปกติ ให้ผู้รับจ้างทำการแจ้งปัญหาดังกล่าว ต่อคณะกรรมการตรวจการจ้างพิจารณา เพื่อดำเนินการแก้ปัญหาต่อไป
3. ผู้รับจ้างต้องจัดหาและติดตั้ง เครื่องปรับอากาศใหม่ ภายในพื้นที่ห้อง (FCU/CDU FCU-8-ADD 1,2,3,4,5) ผู้รับจ้างต้องเสนอแบบการติดตั้ง และการเดินท่อน้ำยา และท่อน้ำทิ้งแอร์ เพื่อขออนุมัติต่อคณะกรรมการตรวจการจ้างก่อนทำการติดตั้ง
4. เครื่องแอร์ ห้อง SERVER, STERILE ทำงานตลอด 24 ชั่วโมง สลับการทำงาน 2 เครื่อง ด้วยชุดควบคุมการทำงาน ผู้รับจ้างต้องเสนอแบบการติดตั้ง อุปกรณ์สลับการทำงานแอร์ เพื่อขออนุมัติต่อคณะกรรมการตรวจการจ้างก่อนทำการติดตั้ง




ชื่องาน/PROJECT	โครงการจัดตั้งศูนย์บริการโรคผิวหนัง สถาบันโรคผิวหนัง
สถานที่ตั้ง / LOCATION	ชั้น 8 อาคารศูนย์ความเป็นเลิศ โรคติดต่อทางเพศสัมพันธ์ บางรัก
เจ้าของโครงการ / OWNER	สถาบันโรคผิวหนัง กรมการแพทย์ กระทรวงสาธารณสุข

สถาปนิก / ARCHITECTS	วิศวกรไฟฟ้า / ELECTRICAL ENGINEERS
นักตกแต่งภายใน / INTERIOR ARCHITECT	วิศวกรเครื่องกล / MECHANICAL ENGINEERS
วิศวกรโยธา / STRUCTURE ENGINEERS	วิศวกรสิ่งแวดล้อม / ENVIRONMENTAL ENGINEERS

ช่างเขียนแบบ / DRAFTMAN	นายไกร ชุมชาติ	สถาป 2324
เลขที่แบบ / เลขสาร		
NO.	REVISION	DATE

แบบแสดง / TITLE	
ระบบปรับอากาศ และระบายอากาศ	
SCALE 1 : 150	DRAWING NO. AC-01
DATE ๓ พฤศจิกายน 2565	TOTAL 17
แบบร่างนี้เป็นทรัพย์สินของบริษัทฯ ห้ามทำไปใช้ในระบบหรือเผยแพร่โดยไม่ได้รับอนุญาต	

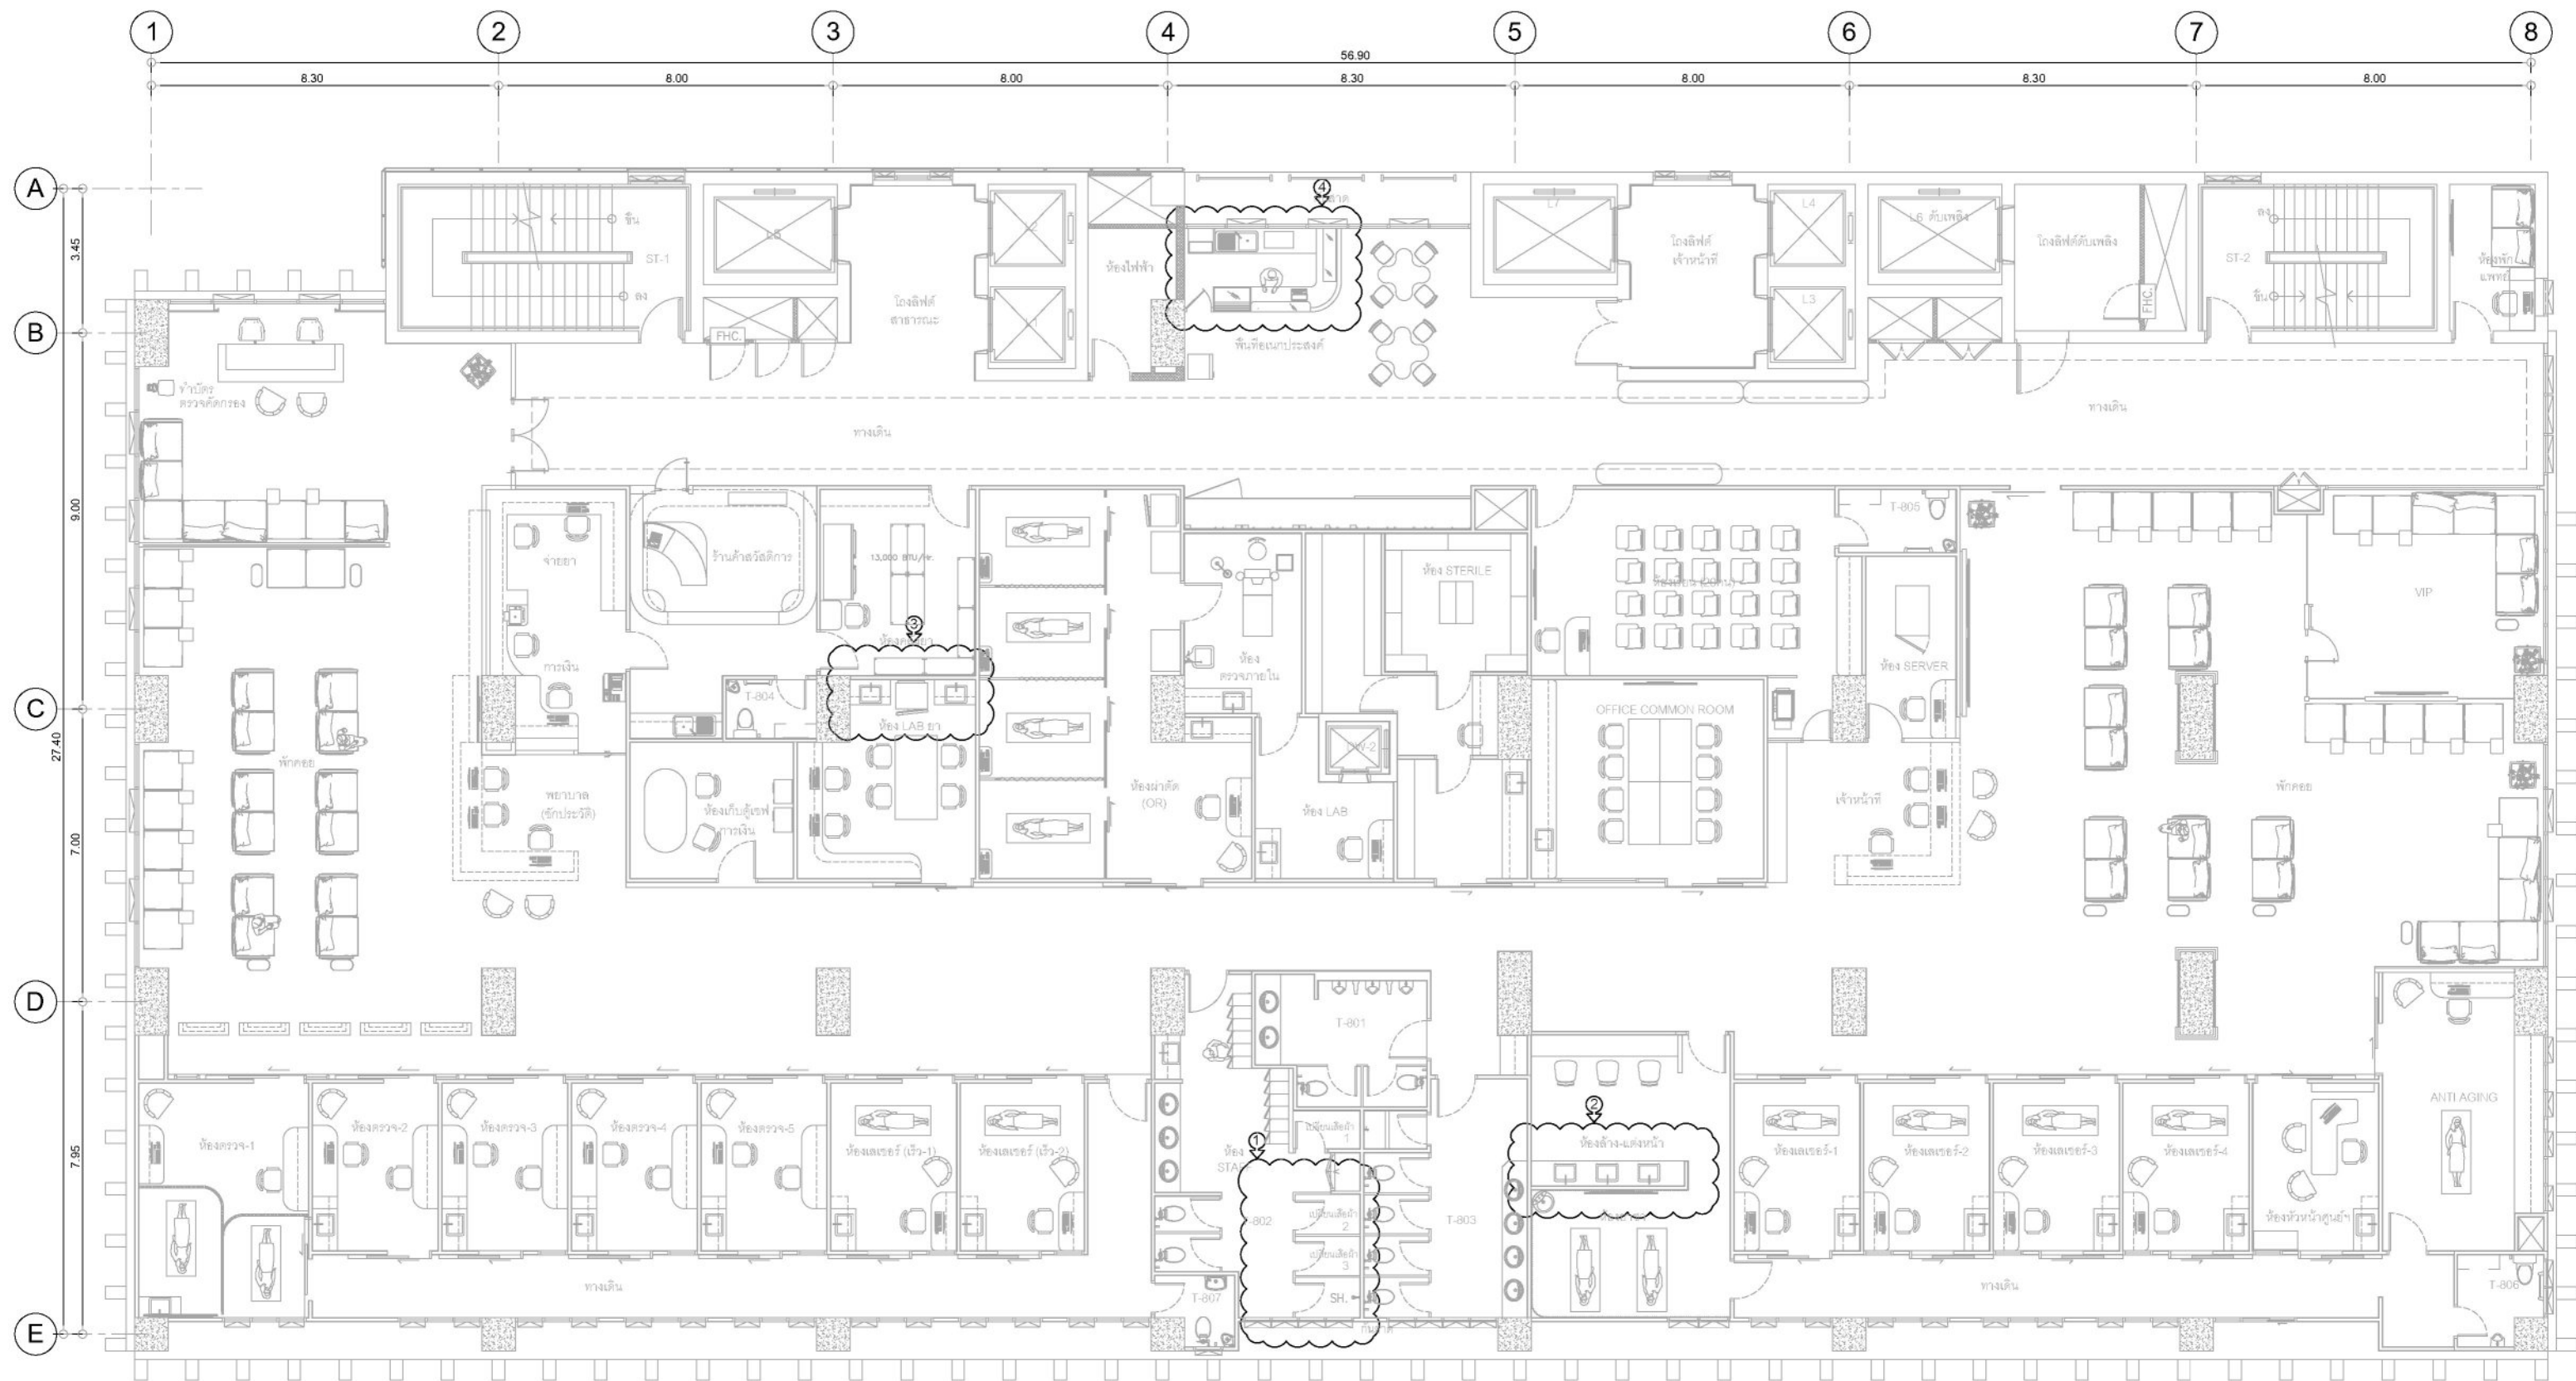


หมายเหตุ : งานสุขาภิบาล ชั้น 8

- ① ห้องน้ำดื่ม เดิมที่รื้อถอน งานปรับปรุงนี้
- 1.1 ให้ผู้รับจ้างติดตั้งปลั๊กอุดท่อไว้ที่ และน้ำทิ้ง หลังจากการรื้อถอนห้องน้ำที่เชื่อมต่อกับระบบสุขาภิบาลเดิมของอาคารจนใช้การได้ดี โดยให้ปลั๊กอุดท่อไว้ที่และน้ำทิ้งอยู่ในผนังและพื้น เพื่อให้ไม่เป็นอุปสรรคกับงานสถาปัตย์ปรับปรุงใหม่
- 1.2 ให้ผู้รับจ้างติดตั้งชุดวางสปีด-เปิด,สายอ่อนน้ำดี และหัวฝักบัว โดยเชื่อมต่อกับระบบสุขาภิบาลเดิมของอาคารจนใช้การได้ดี ตามรูปแบบงานสถาปัตย์ปรับปรุงใหม่
- ② ห้องล้างหน้า-แต่งหน้า เคาน์เตอร์อ่างล้างมือ งานปรับปรุงนี้
- 2.1 ให้ผู้รับจ้างติดตั้งอ่างล้างมือใหม่ ตามรูปแบบงานสถาปัตย์ปรับปรุงใหม่ โดยเชื่อมต่อกับระบบสุขาภิบาลเดิมของอาคารจนใช้การได้ดี
- 2.2 ให้ผู้รับจ้างติดตั้งอุปกรณ์ฟิตติง ประกอบอ่างล้างมือ ตามที่คณะกรรมการตรวจการจ้างอนุมัติ
- ③ ห้อง LAB ยา เคาน์เตอร์อ่างล้างมือ งานปรับปรุงนี้
- 3.1 ให้ผู้รับจ้างติดตั้งอ่างล้างมือใหม่ ตามรูปแบบงานสถาปัตย์ปรับปรุงใหม่ โดยเชื่อมต่อกับระบบสุขาภิบาลเดิมของอาคารจนใช้การได้ดี
- 3.2 ให้ผู้รับจ้างติดตั้งอุปกรณ์ฟิตติง ประกอบอ่างล้างมือ ตามที่คณะกรรมการตรวจการจ้างอนุมัติ

- ④ ร้านขายกาแฟ งานปรับปรุงนี้
- 4.1 ให้ผู้รับจ้างติดตั้งท่อไอน้ำขนาด Ø1/2" และท่อไอน้ำขนาด Ø2" โดยเชื่อมต่อเข้ากับระบบสุขาภิบาลเดิมที่ใกล้ที่สุดของอาคารจนใช้การได้ดี (ให้ทำแบบขออนุมัติจากคณะกรรมการตรวจการจ้างพิจารณา) และให้เดินท่อไอน้ำและน้ำทิ้งอยู่เหนือพื้นบริเวณตำแหน่ง เคาน์เตอร์ตามรูปแบบงานสถาปัตย์ปรับปรุงใหม่ ปลายท่อไอน้ำให้ติดตั้ง Stop Valve พร้อมปลั๊กอุดท่อ ส่วนท่อไอน้ำทิ้งให้ปิดปลายท่อด้วยฝาคาบท่อ

แปลน ชั้น 8 ระบบประปาและสุขาภิบาล

มาตราส่วน 1:150

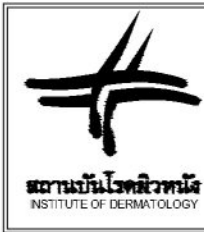

ชื่องาน/PROJECT	โครงการจัดตั้งศูนย์บริการโรคผิวหนัง สถาบันโรคผิวหนัง
สถานที่ตั้ง / LOCATION	ชั้น 8 อาคารศูนย์ผิวหนังและโรคผิวหนัง โรงพยาบาลศิริราช
เจ้าของโครงการ / OWNER	สถาบันโรคผิวหนัง กรมการแพทย์ กระทรวงสาธารณสุข

สถาปนิก / ARCHITECTS	วิศวกรไฟฟ้า / ELECTRICAL ENGINEERS
นักออกแบบ / INTERIOR ARCHITECT	วิศวกรเครื่องกล / MECHANICAL ENGINEERS
วิศวกรโยธา / STRUCTURE ENGINEERS	วิศวกรสิ่งแวดล้อม / ENVIRONMENTAL ENGINEERS

ช่างเขียนแบบ / DRAFTMAN		
เลขที่แบบ / เลขสาร		
NO.	REVISION	DATE

แบบแปลน / TITLE			
ระบบประปาและสุขาภิบาล			
SCALE 1: 150		DRAWING NO. ME-01	
DATE 11 พฤษภาคม 2565		TOTAL 17	
แบบแปลนนี้เป็นทรัพย์สินของทางราชการทั้งสิ้น ห้ามทำซ้ำหรือเผยแพร่โดยไม่ได้รับอนุญาต			



ชื่องาน/PROJECT

โครงการปรับปรุงศูนย์บริการโรคผิวหนังรูปแบบพิเศษ สาขาบางรัก

สถานที่ตั้ง / LOCATION

ชั้น 8 อาคารศูนย์ความเป็นเลิศ โรคติดต่อทางเพศสัมพันธ์ บางรัก

เจ้าของโครงการ / OWNER

สถาบันโรคผิวหนัง
กรมการแพทย์ กระทรวงสาธารณสุข

สารบัญแบบ					
แผ่นที่	รายการ	แผ่นที่	รายการ	แผ่นที่	รายการ
แบบระบบไฟฟ้าแสงสว่าง,ได้รับไฟและระบบสื่อสาร					
ID-01	สารบัญแบบ	ID-308	ร้านค้าสวัสดิการ ELEVATION 1	ID-334	ห้องผู้จัดการ
ID-02	รายการประกอบแบบ	ID-309	ร้านค้าสวัสดิการ ELEVATION 2	ID-335	ห้องผู้จัดการ ELEVATION
ID-03	แปลนก่อนปรับปรุง ชั้น 8	ID-310	ร้านค้าสวัสดิการ ELEVATION 3	ID-336	ห้องเลเซอร์ (เร็ว)
ID-04	แปลนรีดอบผนังเดิม ชั้น 8	ID-311	ร้านค้าสวัสดิการ ELEVATION 4	ID-337	ห้องเลเซอร์ (เร็ว) ELEVATION
ID-05	แปลนหลังปรับปรุง ชั้น 8	ID-312	ห้องคลั่งยา	ID-338	ห้องเลเซอร์
ID-101	แปลนผนัง-ประตู คอนกรีตใหม่ ชั้น 8	ID-313	ห้องคลั่งยา ELEVATION	ID-339	ห้องเลเซอร์ ELEVATION
ID-102	แปลนงานพื้น ชั้น 8	ID-314	ห้อง LAB ยา	ID-340	ห้องเก็บตู้เซฟ การเงิน
ID-103	แปลนงานฝ้าเพดาน ชั้น 8	ID-315	ห้อง LAB ยา ELEVATION	ID-401	WALL DETAIL 1-2 , CEILING DETAIL 1-2-3
ID-201	ELEVATION 1 SHEET 1	ID-316	ห้องผ่าตัด	ID-402	SECTION 1 - 2 -3
ID-202	ELEVATION 1 SHEET 2, 2-3	ID-317	ห้องผ่าตัด ELEVATION	ID-403	SECTION 4 - 5 -6
ID-203	ELEVATION 4 - 5	ID-318	ตรวจภายใน		
ID-204	ELEVATION 6 - 7	ID-319	ตรวจภายใน ELEVATION		
ID-205	ELEVATION 7- 8	ID-320	ห้อง LAB		
ID-206	ELEVATION 9 - 10	ID-321	ห้อง LAB ELEVATION		
ID-207	ELEVATION 11 - 12 SHEET 1	ID-322	ห้อง STERILE		
ID-208	ELEVATION 11 - 12 SHEET 2	ID-323	ห้อง STERILE ELEVATION		
ID-209	ELEVATION 12 SHEET 3 - 13 -14	ID-324	OFFICE COMMON ROOM		
ID-210	ELEVATION 15 -16 - 17	ID-325	OFFICE COMMON ROOM ELEVATION		
ID-211	ELEVATION 18 -19 - 20	ID-326	ANTI AGING ROOM PLAN		
ID-301	B-01 , COUNTER	ID-327	ANTI AGING ROOM ELEVATION		
ID-302	ห้อง พยาบาล	ID-328	ห้องซัก-แต่งหน้า		
ID-303	ห้อง พยาบาล ELEVATION	ID-329	ห้องซัก-แต่งหน้า ELEVATION		
ID-304	ห้องจ่ายยา, การเงิน	ID-330	ห้องตรวจ-1		
ID-305	ห้องจ่ายยา, การเงิน ELEVATION 1	ID-331	ห้องตรวจ-1 ELEVATION		
ID-306	ห้องจ่ายยา, การเงิน ELEVATION 2,3	ID-332	ห้องตรวจ-2-5		
ID-307	ร้านค้าสวัสดิการ	ID-333	ห้องตรวจ-2-5 ELEVATION		



โครงการ/PROJECT โครงการจัดตั้งศูนย์บริการโรคผิวหนัง สถาบันโรคผิวหนัง
สถานที่ / LOCATION ชั้น 8 อาคารศูนย์หัตถการและผ่าตัด โรงพยาบาลพระมงกุฎเกล้า บางเขน
เจ้าของโครงการ / OWNER สถาบันโรคผิวหนัง กรมการแพทย์ กระทรวงสาธารณสุข

สถาปนิก / ARCHITECTS	วิศวกรไฟฟ้า / ELECTRICAL ENGINEERS นายโศภก ชูมชาติ สศท. 2324
นักตกแต่งภายใน / INTERIOR ARCHITECT นายณัฐพล ชัยบุญมีชัย ก-ธ 2007 นายณัฐพงศ์ สมบูรณ์ สศท.2453 นายวิวัฒน์ นามศรีรัตนกุล สศท. 2522	วิศวกรเครื่องกล / MECHANICAL ENGINEERS
วิศวกรโยธา / STRUCTURE ENGINEERS	วิศวกรสิ่งแวดล้อม / ENVIRONMENTAL ENGINEERS

ช่างเขียนแบบ / DRAFTMAN		
เลขที่แบบ / เลขสาร		
NO.	REVISION	DATE

แบบเลข / TITLE	
สารบัญแบบ	
SCALE NTS.	DRAWING NO. ID-01
DATE ท. พฤษภาคม 2566	TOTAL 63
แบบนี้เป็นเอกสารลิขสิทธิ์ของกรมการแพทย์และสถาบันโรคผิวหนัง ห้ามทำซ้ำโดยไม่ขออนุญาต	

รายการประกอบแบบ

[illegible]

รายการเฟอร์นิเจอร์

	Description	Qty.	Picture
F1	เก้าอี้สำนักงาน แขนเหล็กชุบ เเบาะและพนักพิงเป็นหนังดัมป์ 2 ชั้น ปรับสูงต่ำ มีก้านปรับเอนขาเหล็ก สลัด 5 แฉก โครงขึ้นรูปขึ้นเตี๋ยหว้งตัวขนาดประมาณ กว้าง 62 ลึก 70 สูง 95 cm	35	
F2	เก้าอี้ อารัมแชร์หนัง PU ขาไม้ ขนาดประมาณ กว้าง 62 ลึก 42 สูง 79 cm	19	
F3	เก้าอี้ อารัมแชร์หนัง PU ขนาดประมาณ กว้าง 101 ลึก 98 สูง 83 cm	27	
F4	โต๊ะข้างโซฟา ขนาด กว้าง 50 ลึก 50 สูง 56 cm Top กระฉก ขา สแตนเลสเงา	6	
F5	โต๊ะวางของ ขนาดประมาณ กว้าง 240 ลึก 120 สูง 75 cm Top + ขาไม้	1	
F6	โต๊ะทำงาน ขาเหล็ก มีลิ้นชัก Top ไม้ ขนาดประมาณ กว้าง 80 ลึก 60 สูง 75 cm Top + ขาไม้	2	
F7	โต๊ะกลางวางของขาเหล็ก มีถาดเหล็ก 3 ชั้น Top ไม้ ขนาดประมาณ กว้าง 120 ลึก 60 สูง 75 cm	8	
F8	โต๊ะวางของ สแตนเลส 2 ชั้น เกรด 304 ขาสแตนเลส ขนาดประมาณ กว้าง 100 ลึก 70 สูง 80 cm	2	
F9	เก้าอี้เเลคเชอร์หลังเบ็ด โครงเหล็ก แผ่นเเลคเชอร์พลาสติก ขนาดประมาณ กว้าง 61 ลึก 57 สูง 83 cm	20	
F10	โต๊ะทำงาน ขาเหล็ก Topไม้ ขนาดประมาณ กว้าง 120 ลึก 60 สูง 75 cm	1	
F11	โต๊ะประชุม 10 ที่นั่ง ขาเหล็ก Topไม้ ขนาดประมาณ กว้าง 240 ลึก 110 สูง 75 cm	1	
F12	โต๊ะทำงาน ขาเหล็ก Topไม้ ขนาดประมาณ กว้าง 120 ลึก 60 สูง 75 cm	1	
F13	เก้าอี้ ขาไม้เอนซ์ หุ้มหนัง ขนาดประมาณ กว้าง 64 ลึก 59 สูง 78 cm	2	
F14	โซฟาหนัง PU ขนาดประมาณ กว้าง 100 ลึก 90 สูง 82 cm	31	
F15	โต๊ะข้างโซฟา ขนาด กว้าง 50 ลึก 50 สูง 55 cm Top หินอ่อน ขา สแตนเลสทำสี	4	
F16	เก้าอี้หนัง PU ปรับสูงต่ำ มีก้านปรับเอนขาไฟเบอร์สลัด 5 แฉก โครงขึ้นรูปขึ้นเตี๋ยหว้งตัวขนาด ประมาณ กว้าง 73 ลึก 76 สูง 122 cm	18	
F17	โต๊ะทำงานควิลด มีลิ้นชัก Top ไม้ ขนาดประมาณ กว้าง 180 ลึก 160 สูง 75 cm Top + ขาไม้	1	
F18	ตู้เอกสารบานเปิดไม้ ขนาดประมาณ กว้าง 80 ลึก 40 สูง 83 cm	1	
F19	โต๊ะกลางวางของขาเหล็ก Top ไม้ ขนาดประมาณ กว้าง 180 ลึก 90 สูง 75 cm	1	
F20	โต๊ะทำงาน ขาเหล็ก มีลิ้นชัก Top ไม้ ขนาดประมาณ กว้าง 80 ลึก 60 สูง 75 cm Top + ขาไม้	4	
F21	โซฟาหนัง PU 2 ที่นั่ง ขนาดประมาณ กว้าง 150 ลึก 88 สูง 92 cm	1	
F22	ตู้ลิ้นชักเเกอร์เหล็กพ่นสี 9 ช่อง ขนาดประมาณ กว้าง 90 ลึก 45 สูง 185 cm	2	




โครงการ/PROJECT โครงการจัดตั้งศูนย์บริการโลหิตแห่งชาติ สภานิติบัญญัติ สถานที่ / LOCATION ชั้น 5 อาคารรัฐสภาแบบมีหลัง ใจกลางอาคารสภานิติบัญญัติ มาลา เจ้าของโครงการ / OWNER สภานิติบัญญัติ กรมการแพทย์ กระทรวงสาธารณสุข
--

สถาปนิก / ARCHITECTS	วิศวกรไฟฟ้า / ELECTRICAL ENGINEERS
	1/10/17 ๒๒๓๕/๑๗  สก 2324
นักออกแบบ / INTERIOR ARCHITECT	วิศวกรเครื่องกล / MECHANICAL ENGINEERS
นายอภิชาติ ธีรขันธ์ ๓-๑๗ ๒๒๑๗	นายอภิชาติ ธีรขันธ์ ๓/2453 
นายพิษณุ นันทารัตน์ 	
วิศวกรโยธา / STRUCTURE ENGINEERS	วิศวกรสิ่งแวดล้อม / ENVIRONMENTAL ENGINEERS

PROJECT NAME / DRAFTSMAN		
UNIT NUMBER / LENGTH		
NOL.	REVISION	DATE

NAME / TITLE		รายการประกอบแบบ	
SCALE	NTS.	DRAWING NO.	ID-02
DATE	11 พฤษภาคม 2560	TOTAL	83
แบบนี้เป็นทรัพย์สินของทางราชการ ห้ามนำไปใช้เผยแพร่โดยไม่ได้รับอนุญาต			

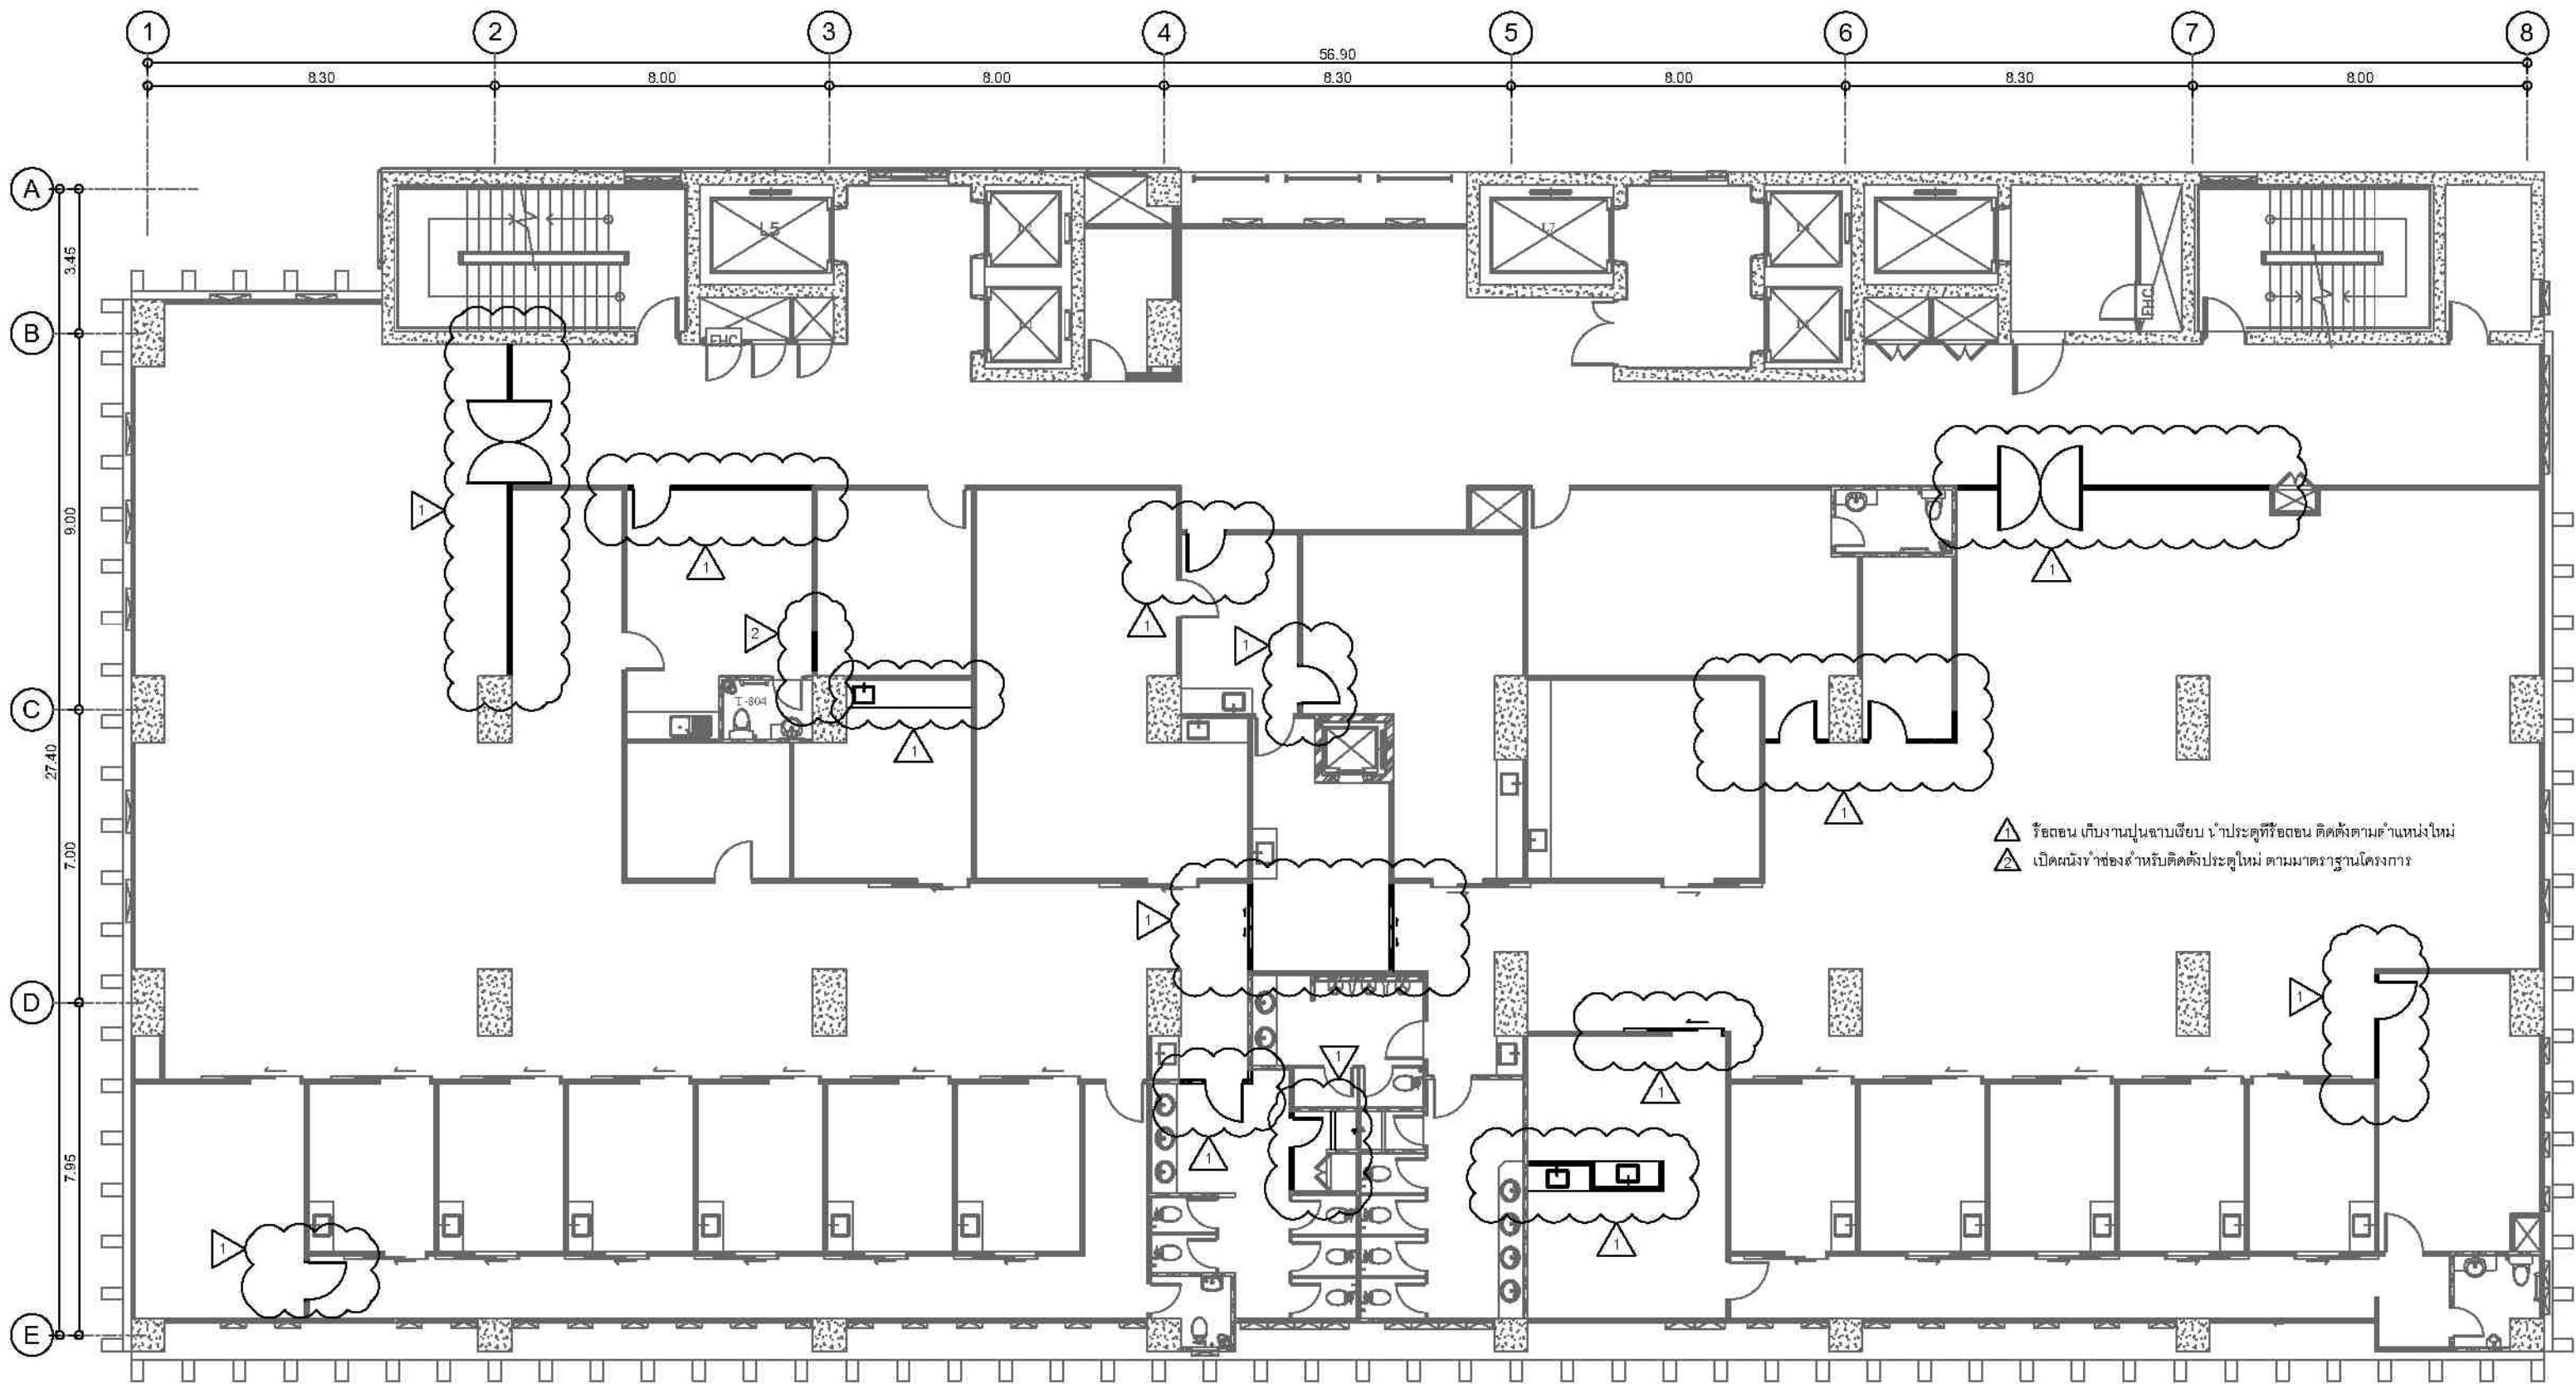

แปลนรื้อถอนผนังเดิม ชั้น 8

มาตราส่วน 1:150



ชื่อโครงการ / PROJECT	โครงการจัดตั้งศูนย์บริการโรคผิวหนัง สถาบันโรคผิวหนัง
สถานที่ / LOCATION	ชั้น 8 อาคารศูนย์บริการโรคผิวหนัง โรงพยาบาลรามาธิบดี กรุงเทพมหานคร
เจ้าของโครงการ / OWNER	สถาบันโรคผิวหนัง กรมแพทยศาสตร์แห่งราชบัณฑิตยสถาน

สถาปนิก / ARCHITECTS	วิศวกรไฟฟ้า / ELECTRICAL ENGINEERS
นักออกแบบภายใน / INTERIOR ARCHITECT	วิศวกรเครื่องกล / MECHANICAL ENGINEERS
วิศวกรโครงสร้าง / STRUCTURE ENGINEERS	วิศวกรสิ่งแวดล้อม / ENVIRONMENTAL ENGINEERS

ช่างเขียนแบบ / DRAFTMAN	เลขที่แบบ / เลขสาร
NO.	REVISION
DATE	

แบบแปลน / TITLE	แปลนรื้อถอนผนังเดิม ชั้น 8
SCALE	1:150
DATE	ท. พฤศจิกายน 2565
DRAWING NO.	ID-04
TOTAL	63



แปลนหลังปรับปรุง ชั้น 8
มาตราส่วน 1:150




ชื่อโครงการ / PROJECT	โครงการปรับปรุงอาคารโรคผิวหนัง สถาบันโรคผิวหนัง
สถานที่ / LOCATION	ชั้น 8 อาคารศูนย์รวมแพทย์โรคผิวหนัง โรงพยาบาลศิริราช
เจ้าของโครงการ / OWNER	สถาบันโรคผิวหนัง กรมการแพทย์ กระทรวงสาธารณสุข

สถาปนิก / ARCHITECTS	วิศวกรไฟฟ้า / ELECTRICAL ENGINEERS
นักออกแบบภายใน / INTERIOR ARCHITECT	วิศวกรเครื่องกล / MECHANICAL ENGINEERS
วิศวกรโครงสร้าง / STRUCTURE ENGINEERS	วิศวกรสิ่งแวดล้อม / ENVIRONMENTAL ENGINEERS

ช่างเขียนแบบ / DRAFTMAN	NO.	REVISION	DATE
เลขที่แบบ / เลขสาร			

แบบแปลน / TITLE	แปลนหลังปรับปรุง ชั้น 8
SCALE	1:150
DATE	ท. พุทธศักราช 2560
DRAWING NO.	ID-05
TOTAL	63

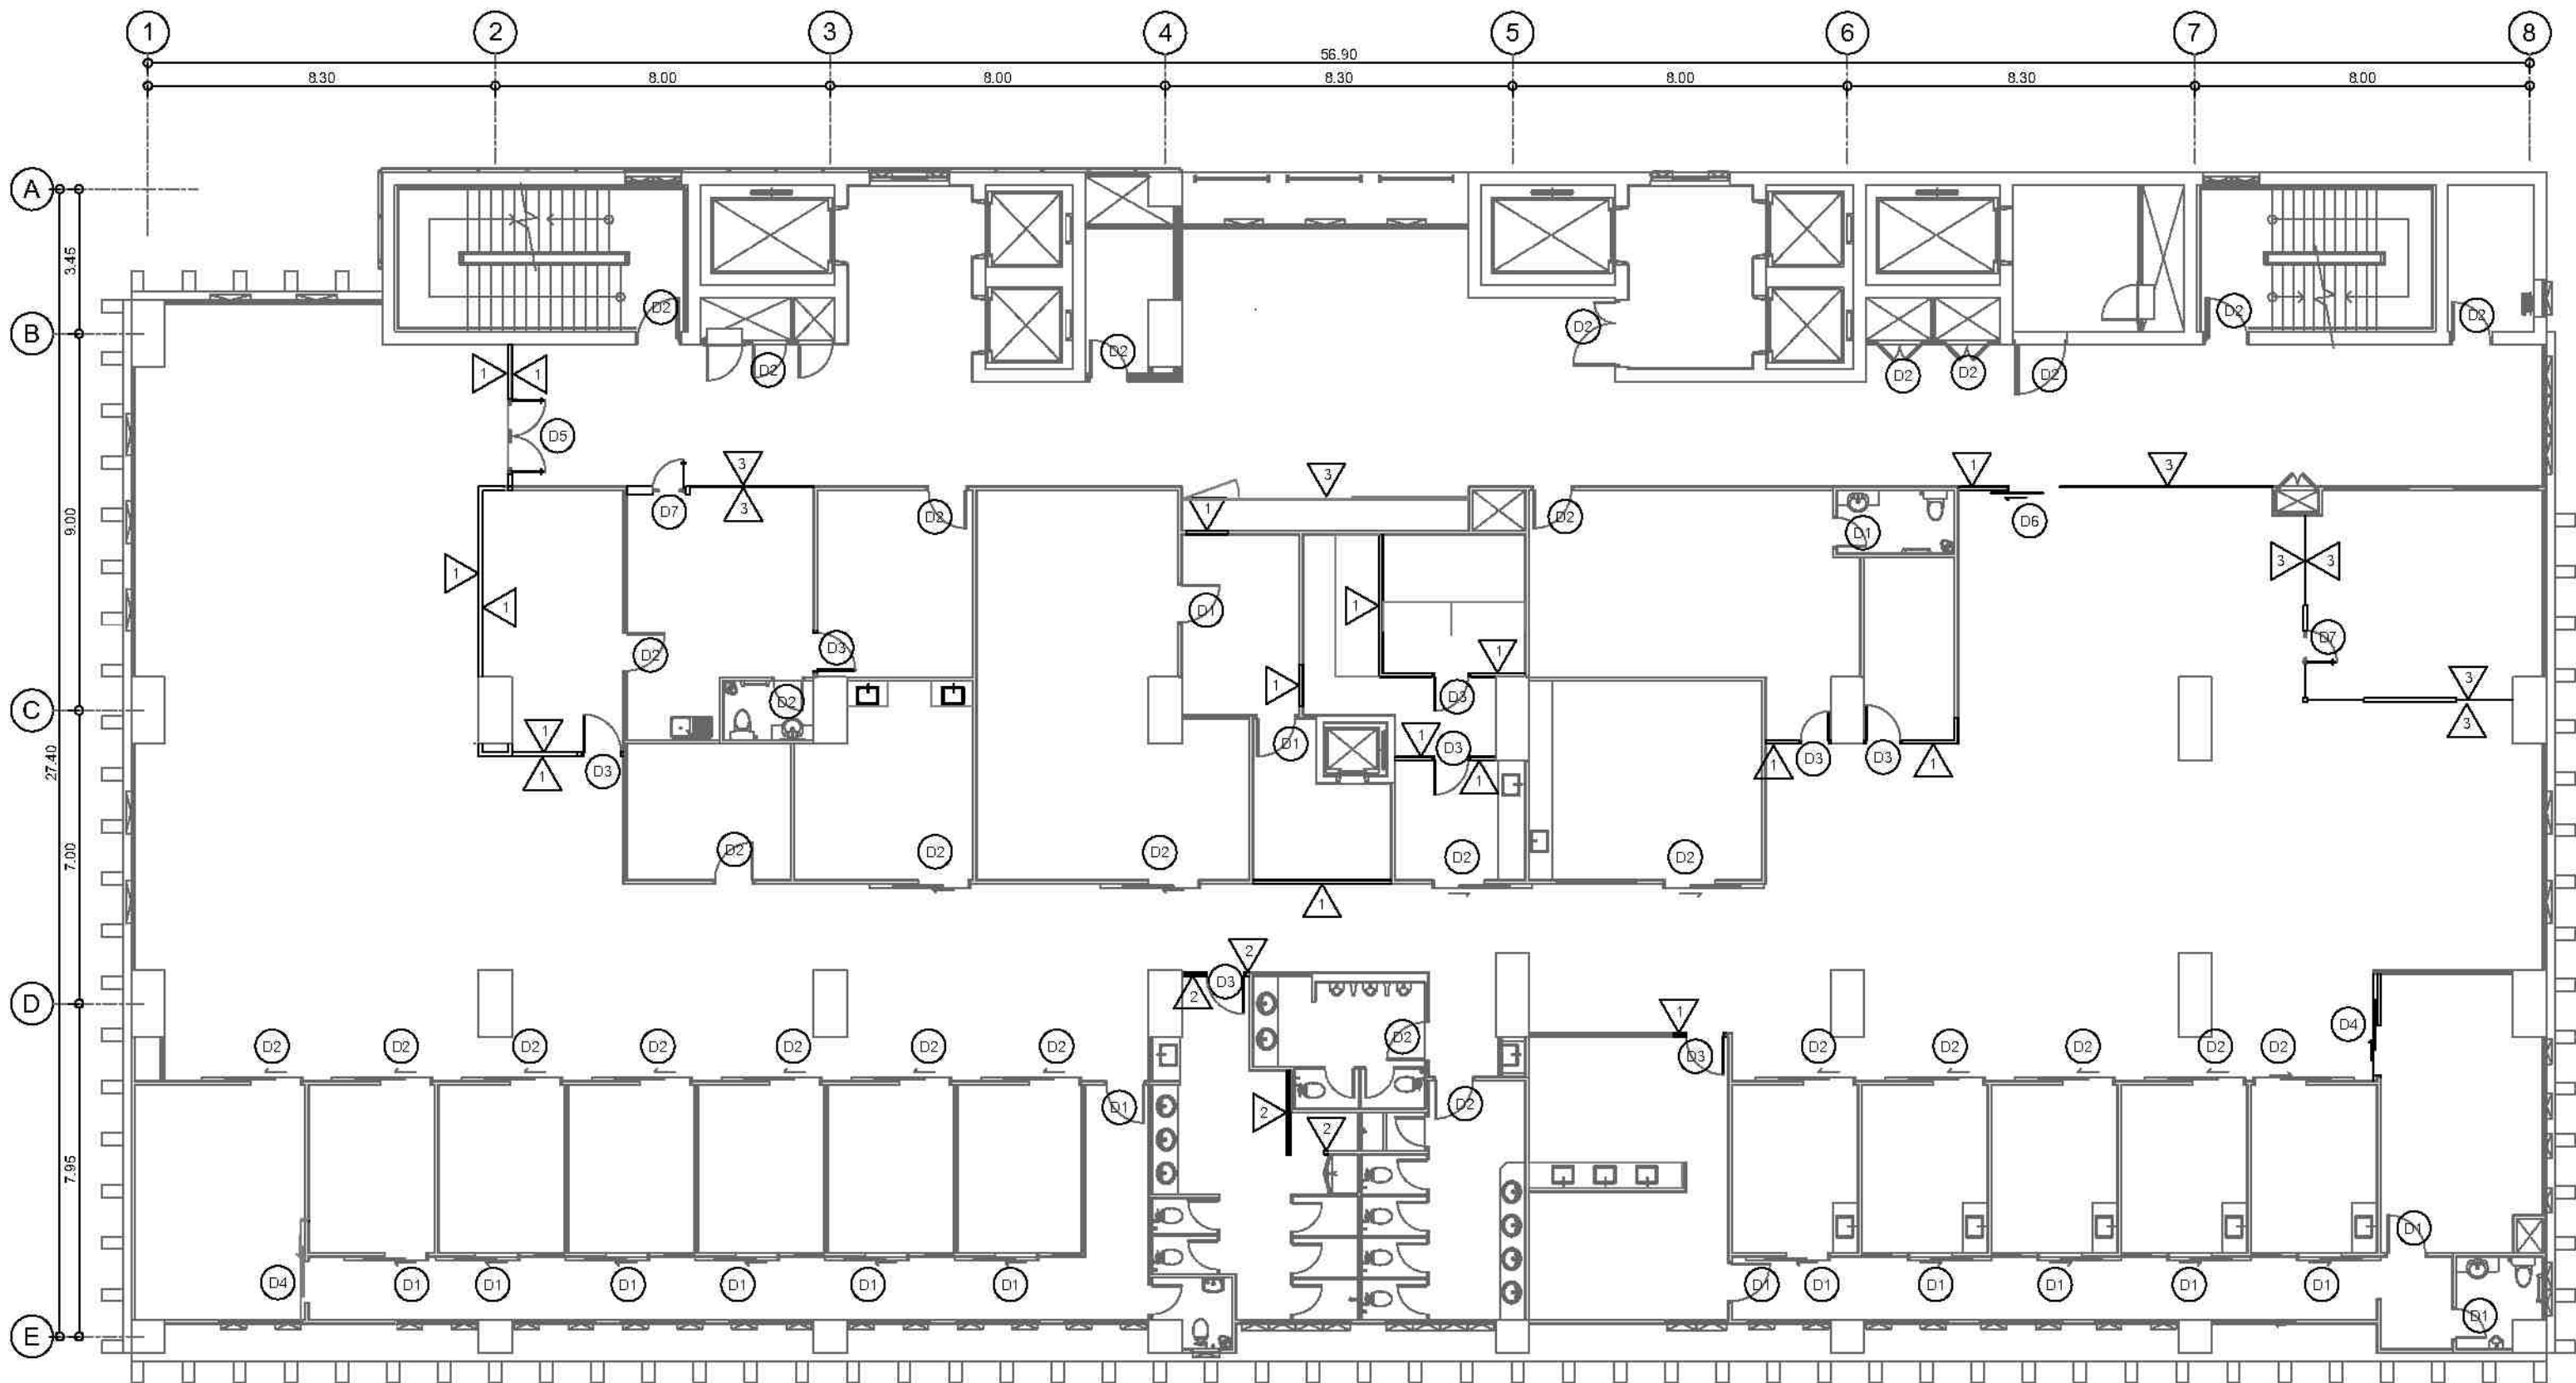

สัญลักษณ์	รายการ
1	ผนังเบาโครงเหล็กชุบสังกะสี 0.60 ม.กรุแผ่นอิปซีมบอร์ดหนา 9 มม. ฉาบรอยต่อเรียบ 2 ด้าน
2	ผนังอิฐมวลเบา ฉาบเรียบ ทาสีรองพื้น (เสาเอ็นฉาบทับติดตั้งประตูตามมาตรฐานอาคาร)
3	ผนังกระจกบานเปลือย กระดาษนิรภัยเทมเปอร์ พร้อมอุปกรณ์ยึดติดหนา 10 มม. พร้อมติดสติ๊กเกอร์ฝ้า
D1	วงกบ-ประตู บานเดิม เก็บสีและทำความสะอาด
D2	วงกบ-ประตู (บานเลื่อน, บานสวิง) บานเดิม ปิดทับด้วยลามิเนต (สีและลวดลาย ระบุภายหลัง)
D3	วงกบ-ประตูบานสวิง ติดตั้งใหม่ตามแบบ ปิดทับด้วยลามิเนต (สีและลวดลาย ระบุภายหลัง)
D4	วงกบ-ประตูบานเลื่อน ติดตั้งใหม่ตามแบบ ปิดทับด้วยลามิเนต (สีและลวดลาย ระบุภายหลัง)
D5	ประตูบานสวิงเปิดคู่ กระดาษเทมเปอร์บานเปลือย ขนาด 1.90x2.00 เมตร พร้อมอุปกรณ์และมือจับ
D6	ประตูบานเลื่อนเปิด-ปิดอัตโนมัติ กระดาษเทมเปอร์บานเปลือย ขนาด 1.20x2.00 เมตร
D7	ประตูบานเปิดเดี่ยว กระดาษเทมเปอร์บานเปลือย ขนาด 0.90x2.00 เมตร พร้อมอุปกรณ์และมือจับ

แปลนผนังและประตู ต่อเติมใหม่ ชั้น 8 มาตราส่วน 1:150



ชื่อโครงการ / PROJECT	โครงการจัดตั้งศูนย์บริการโรคผิวหนัง สถาบันโรคผิวหนัง
สถานที่ / LOCATION	ชั้น 8 อาคารศูนย์บริการโรคผิวหนัง โรงพยาบาลรามาธิบดี
เจ้าของโครงการ / OWNER	สถาบันโรคผิวหนัง กรมการแพทย์ กระทรวงสาธารณสุข

สถาปนิก / ARCHITECTS	วิศวกรไฟฟ้า / ELECTRICAL ENGINEERS
วิศวกรโครงสร้าง / STRUCTURE ENGINEERS	วิศวกรเครื่องกล / MECHANICAL ENGINEERS
วิศวกรสิ่งแวดล้อม / ENVIRONMENTAL ENGINEERS	

ช่างเขียนแบบ / DRAFTMAN		
เลขที่แบบ / เลขสาร		
NO.	REVISION	DATE

แบบแปลน / TITLE	
แปลนผนังต่อเติมใหม่ ชั้น 8	
SCALE	DRAWING NO.
NTS.	ID-101
DATE	TOTAL
11 พฤศจิกายน 2565	63
แบบแปลนนี้จัดทำขึ้นโดยบริษัท วิศวกรการก่อสร้าง จำกัด และใช้เฉพาะโครงการนี้เท่านั้น	



แปลนงานพื้น ชั้น 8

มาตราส่วน 1:150

สัญลักษณ์	รายการ
1	พื้นเดิม วัสดุความสะอาด
2	พื้นปูกระเบื้องยางลายไม้ชนิด Click Lock หนา 4 มม. สีอ่อน
3	พื้นกระเบื้องเดิม วัสดุความสะอาด ในส่วนที่แก้ไขปูกระเบื้องใหม่ ขนาดเท่าของเดิม



โครงการ/PROJECT	โครงการจัดศูนย์บริการโรคผิวหนัง สถาบันโรคผิวหนัง
สถานที่ / LOCATION	ชั้น 8 อาคารศูนย์วิทยาศาสตร์ วิจัยและนวัตกรรม กรมวิทยาศาสตร์การแพทย์
เจ้าของโครงการ / OWNER	สถาบันโรคผิวหนัง กรมการแพทย์ กระทรวงสาธารณสุข

สถาปนิก / ARCHITECTS	วิศวกรไฟฟ้า / ELECTRICAL ENGINEERS
นักออกแบบ / INTERIOR ARCHITECT	วิศวกรเครื่องกล / MECHANICAL ENGINEERS
วิศวกรโครงสร้าง / STRUCTURE ENGINEERS	วิศวกรสิ่งแวดล้อม / ENVIRONMENTAL ENGINEERS

ช่างเขียนแบบ / DRAFTMAN		
เลขที่แบบ / เลขสาร		
NO.	REVISION	DATE

แบบแปลน / TITLE			
แปลนงานพื้น ชั้น 8			
SCALE 1:150		DRAWING NO. ID-102	
DATE ท. พฤศจิกายน 2565		TOTAL 63	



แปลนงานฝ้าเพดาน ชั้น 8
มาตราส่วน 1:150

สัญลักษณ์	รายการ
0	ฝ้าเพดานเดิม ซ่อมแซมปรับปรุงให้เรียบร้อย ไม่รื้อถอน ไม่แตกหัก อยู่ในสภาพที่ดี ไร้ความสะอาด ทาสี ให้มีสภาพเหมือนใหม่
1	ฝ้าเพดานตกแต่ง ไม้รูป 6 เหลี่ยม ซ่อนไฟ LED
2	ฝ้าเพดาน STEP โครงเหล็กชุบสังกะสี 0.60 มม. แผ่นยิปซัมบอร์ด หนา 9 มม. ทาสีดำ (พื้นที่พักคอย)
3	ฝ้าเพดานเดิม ซ่อมแซมในส่วนที่แก้ไขเปลี่ยนแปลงอุปกรณ์ไฟฟ้าและอื่นๆ ที่ต้องรื้อถอน และติดตั้งใหม่ตามแบบปรับปรุงฯ
4	ฝ้าเพดานตกแต่ง โครงเหล็กชุบสังกะสี 0.60 มม. แผ่นยิปซัมบอร์ด หนา 9 มม. ติดสติ๊กเกอร์ลาย GRAPHIC ตามแบบ




ชื่องาน/PROJECT โครงการจัดซื้ออุปกรณ์ทางการแพทย์ สถาบันโรคผิวหนัง	สถาปนิก / ARCHITECTS นางสาว ชุมนชาติ ๒๓๒4
สถานที่ / LOCATION ชั้น 8 อาคารศูนย์การแพทย์ โรงพยาบาลรามาธิบดี	วิศวกรไฟฟ้า / ELECTRICAL ENGINEERS นาย โสภณ ชูชาติ ๒๓๒๔
เจ้าของโครงการ / OWNER สถาบันโรคผิวหนัง กรมการแพทย์ กระทรวงสาธารณสุข	วิศวกรเครื่องกล / MECHANICAL ENGINEERS นาย ชุมนชาติ ชูชาติ ๒๓๒๔
	วิศวกรโครงสร้าง / STRUCTURE ENGINEERS นาย ชุมนชาติ ชูชาติ ๒๓๒๔
	วิศวกรสิ่งแวดล้อม / ENVIRONMENTAL ENGINEERS นาย ชุมนชาติ ชูชาติ ๒๓๒๔


ช่างเขียนแบบ / DRAFTMAN นาย ชุมนชาติ ชูชาติ ๒๓๒๔	NO.	REVISION	DATE

แบบแปลน / TITLE แปลนงานฝ้าเพดาน ชั้น 8	SCALE 1:150	DRAWING NO. ID-103
DATE ๓ พฤศจิกายน ๒๕๖๕	TOTAL 63	

แบบแปลน / TITLE แปลนงานฝ้าเพดาน ชั้น 8	SCALE 1:150	DRAWING NO. ID-103
DATE ๓ พฤศจิกายน ๒๕๖๕	TOTAL 63	

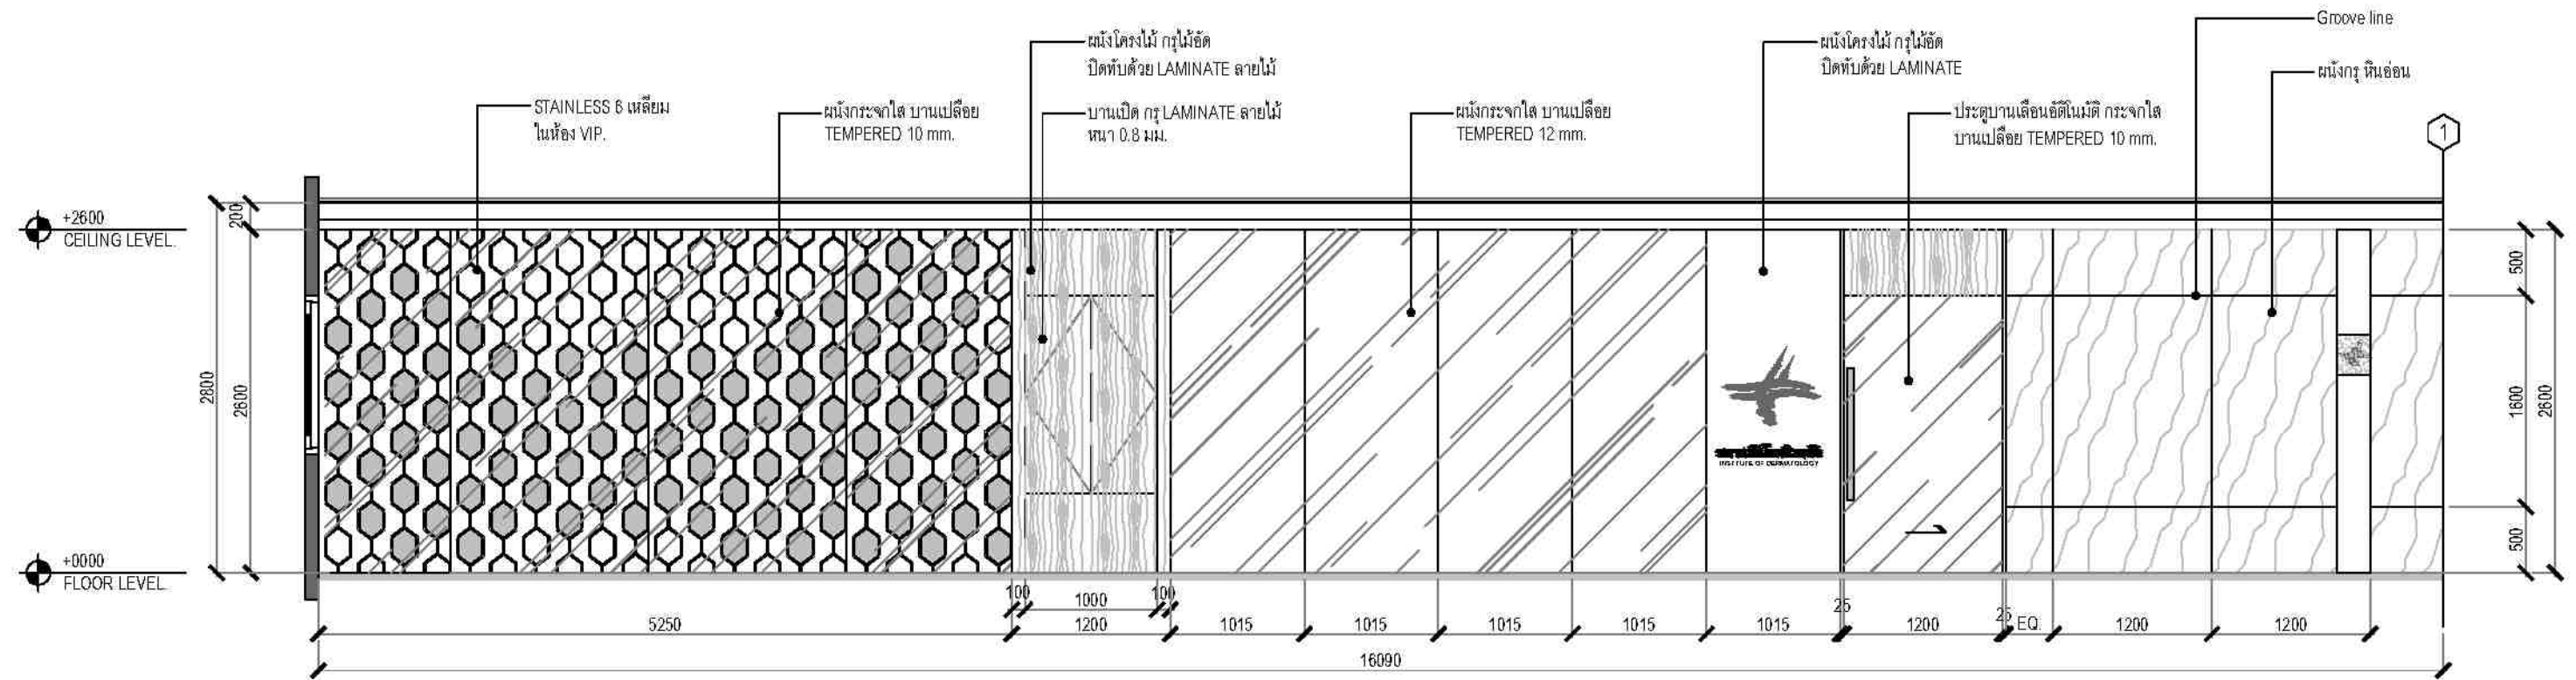

1 ELEVATION 3-3
ID-202 SCALE 1: 50 (A3)

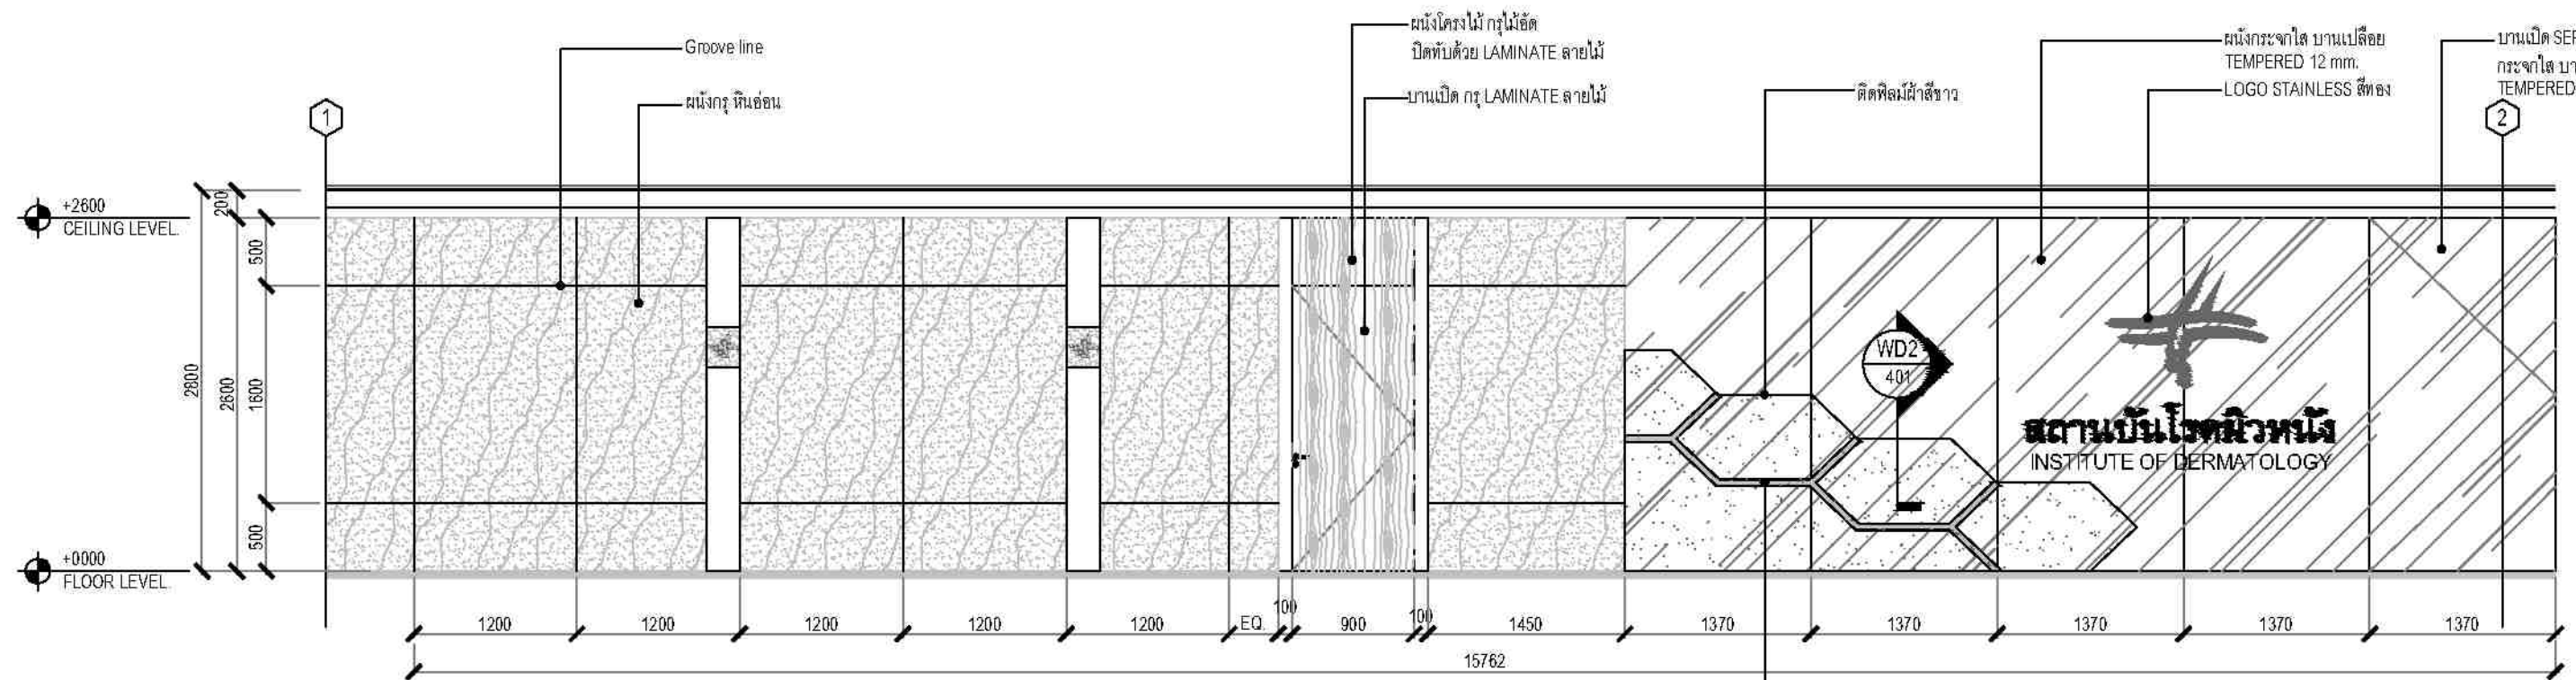

1 ELEVATION 1-3
ID-201 SCALE 1: 50 (A3)




ชื่องาน/PROJECT โครงการก่อสร้างอาคารโรคผิวหนัง สถาบันโรคผิวหนัง	
สถานที่ / LOCATION ชั้น 5 อาคารศูนย์การแพทย์โรคผิวหนัง โรงพยาบาลศิริราช	
เจ้าของโครงการ / OWNER สถาบันโรคผิวหนัง กรมการแพทย์ กระทรวงสาธารณสุข	


สถาปนิก / ARCHITECTS	วิศวกรไฟฟ้า / ELECTRICAL ENGINEERS
นักออกแบบ / INTERIOR ARCHITECT	วิศวกรเครื่องกล / MECHANICAL ENGINEERS
วิศวกรโครงสร้าง / STRUCTURE ENGINEERS	วิศวกรสิ่งแวดล้อม / ENVIRONMENTAL ENGINEERS

ช่างเขียนแบบ / DRAFTMAN		
เลขที่แบบ / เลขสาร		
NO.	REVISION	DATE


แบบร่าง / TITLE	
ELEVATION 1 SHEET 1	
SCALE 1:50	DRAWING NO. ID-201
DATE ท พฤษจิกายน 2565	TOTAL 63

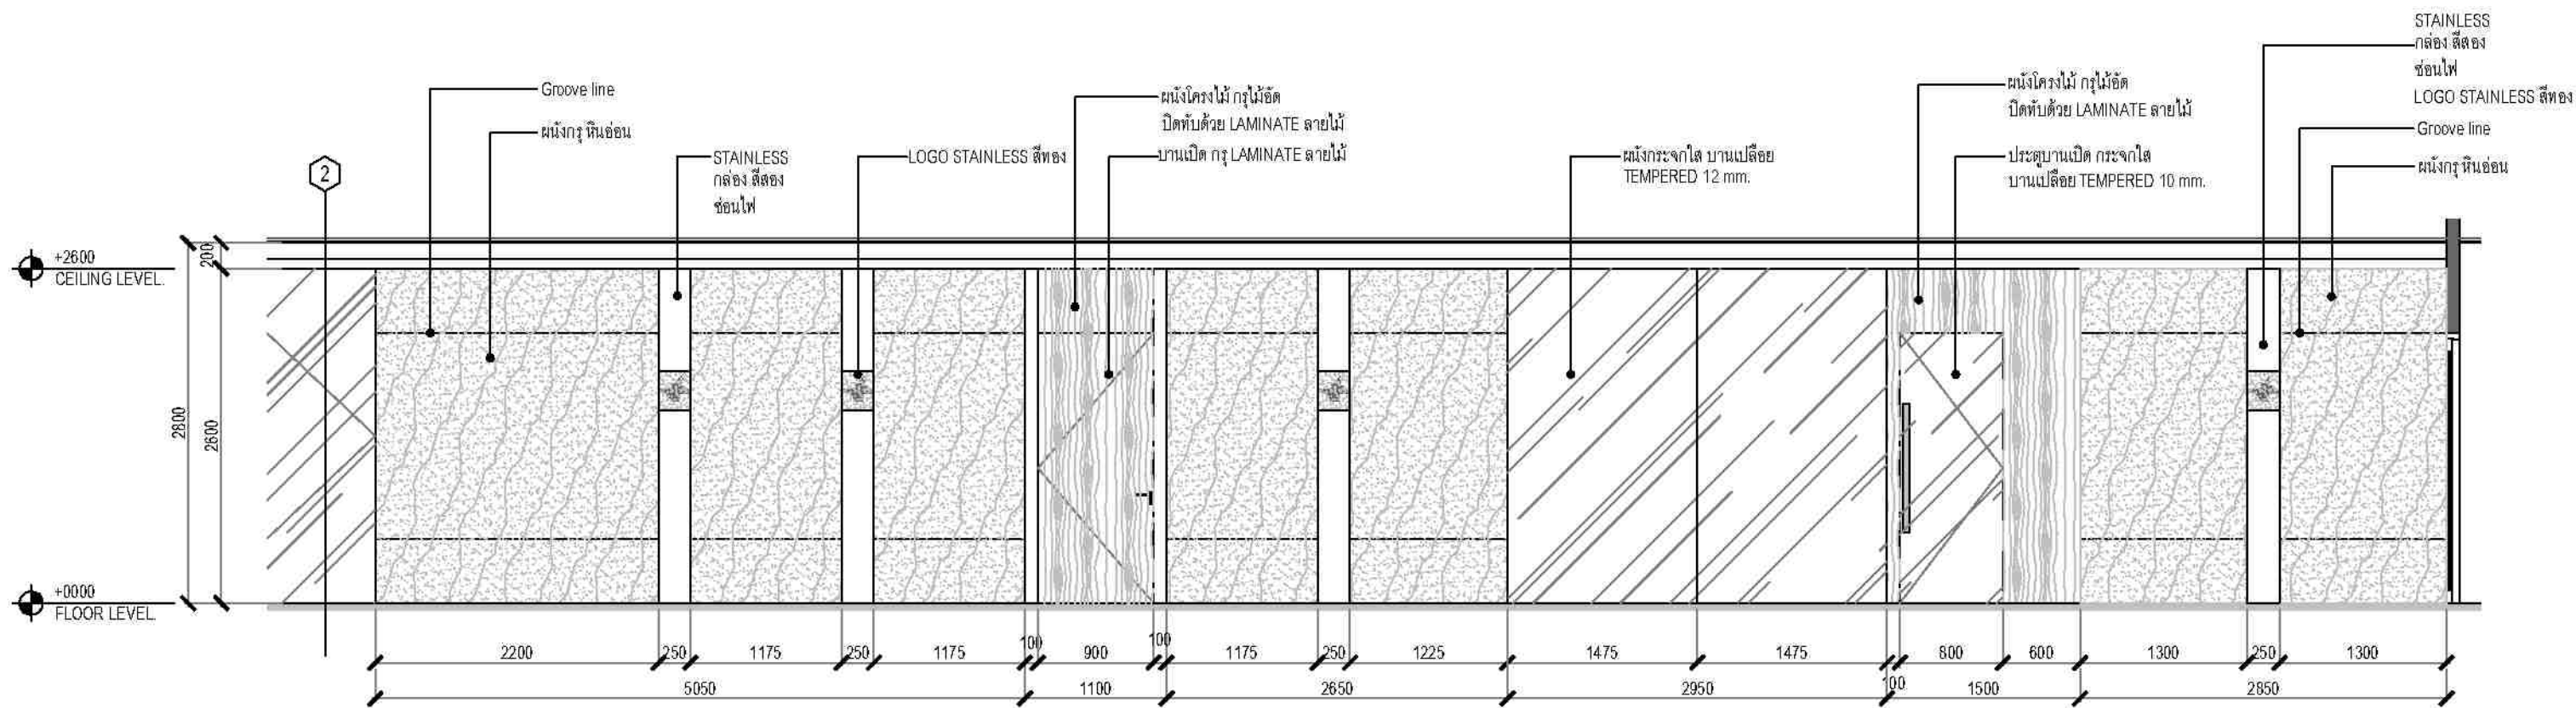

1 ELEVATION 2-3
ID-201 SCALE 1: 50 (A3)

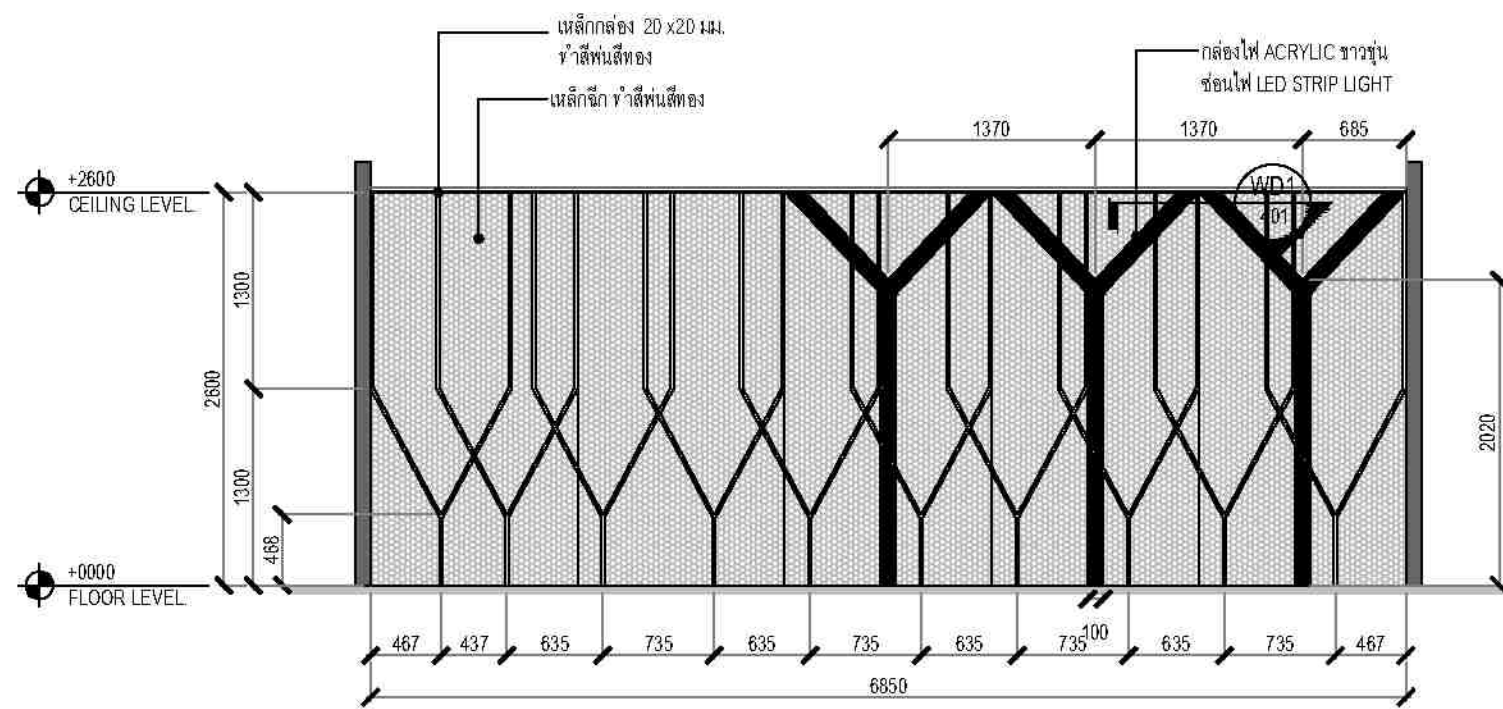

2 ELEVATION
ID-202 SCALE 1: 50 (A3)

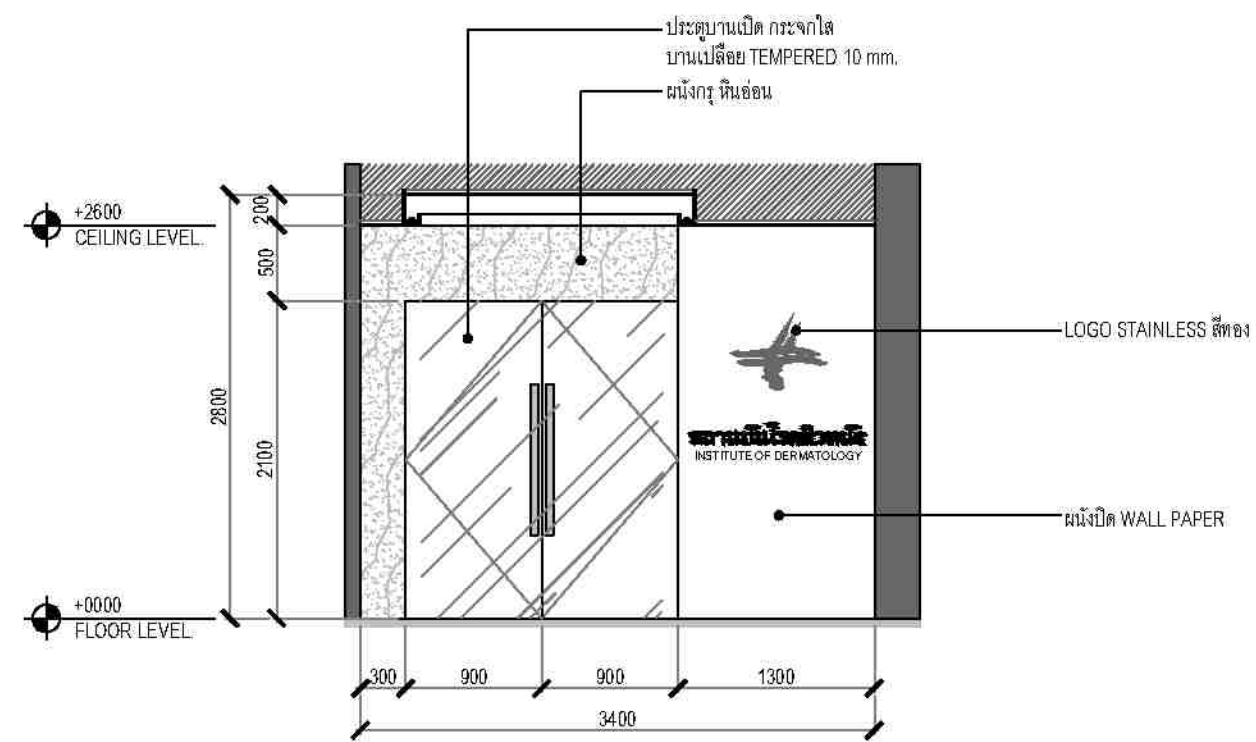

3 ELEVATION
ID-202 SCALE 1: 50 (A3)




ชื่องาน/PROJECT โครงการจัดตั้งศูนย์บริการโรคผิวหนัง สถาบันโรคผิวหนัง	
สถานที่ / LOCATION ชั้น ๑ อาคารศูนย์บริการโรคผิวหนัง โรงพยาบาลศิริราช บางกอก	
เจ้าของโครงการ / OWNER สถาบันโรคผิวหนัง กรมการแพทย์ กระทรวงสาธารณสุข	


สถาปนิก / ARCHITECTS	วิศวกรไฟฟ้า / ELECTRICAL ENGINEERS
สถาปนิก / INTERIOR ARCHITECT	วิศวกรเครื่องกล / MECHANICAL ENGINEERS
วิศวกรโครงสร้าง / STRUCTURE ENGINEERS	วิศวกรสิ่งแวดล้อม / ENVIRONMENTAL ENGINEERS

ร่างเขียนแบบ / DRAFTMAN		
เลขที่แบบ / เลขที่ร่าง		
NO.	REVISION	DATE

ELEVATION 1 SHEET 2, 2-3	
SCALE 1: 50	DRAWING NO. ID-202
DATE ๓ พฤษภาคม ๒๕๖๕	TOTAL 63

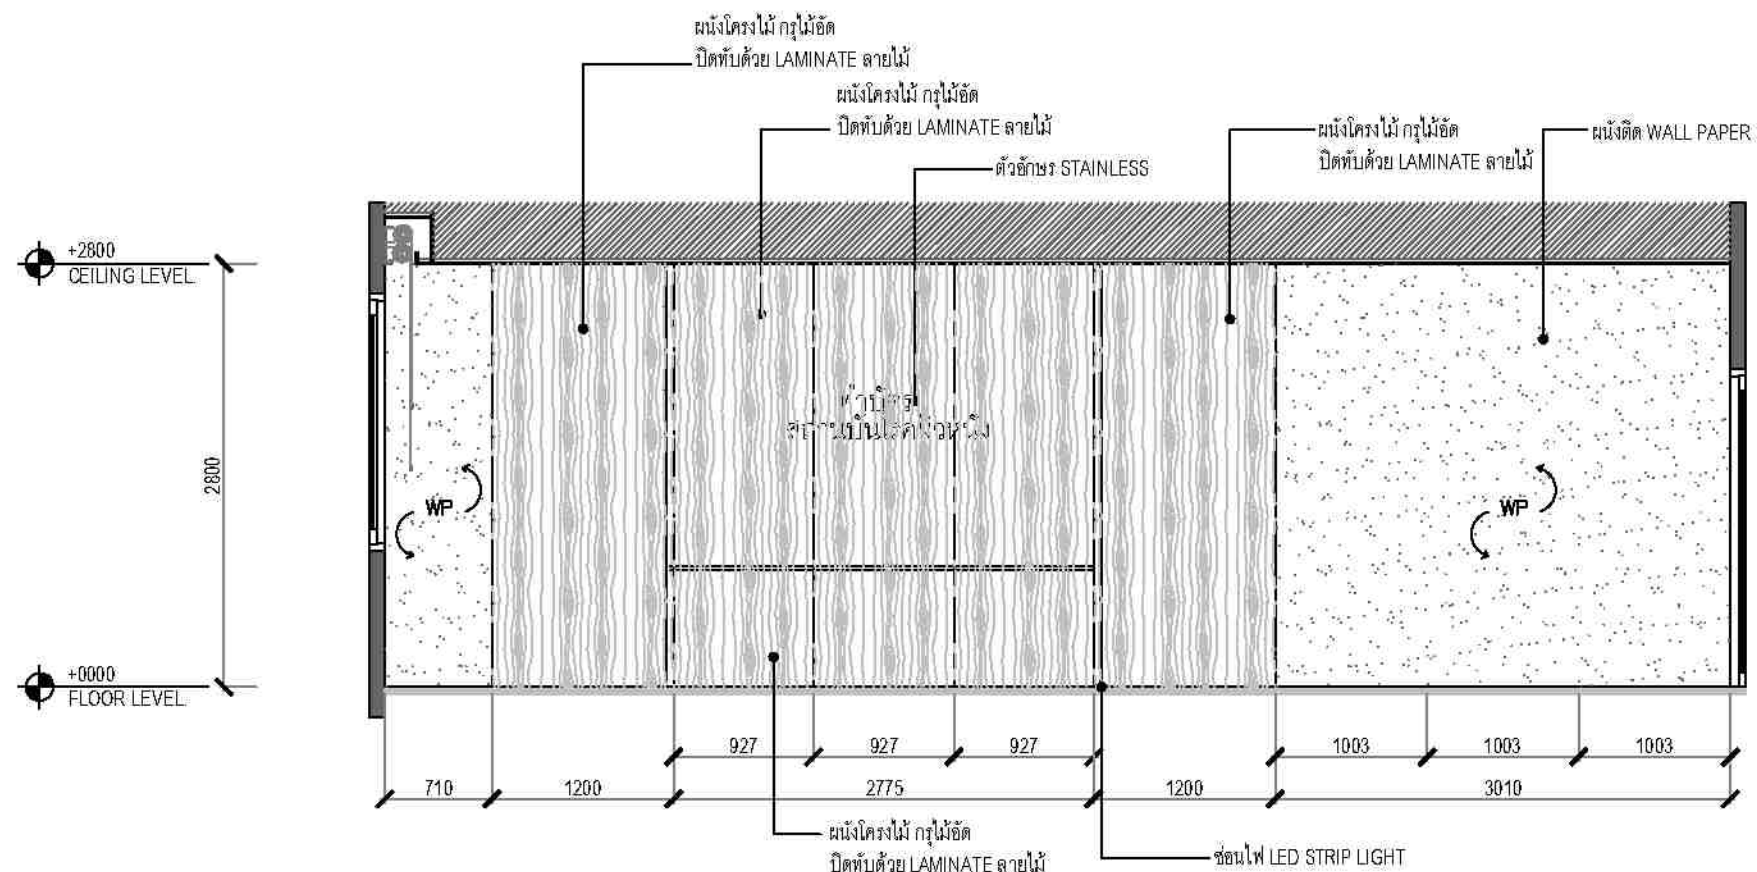

4 ELEVATION
ID-203 SCALE 1: 50 (A3)

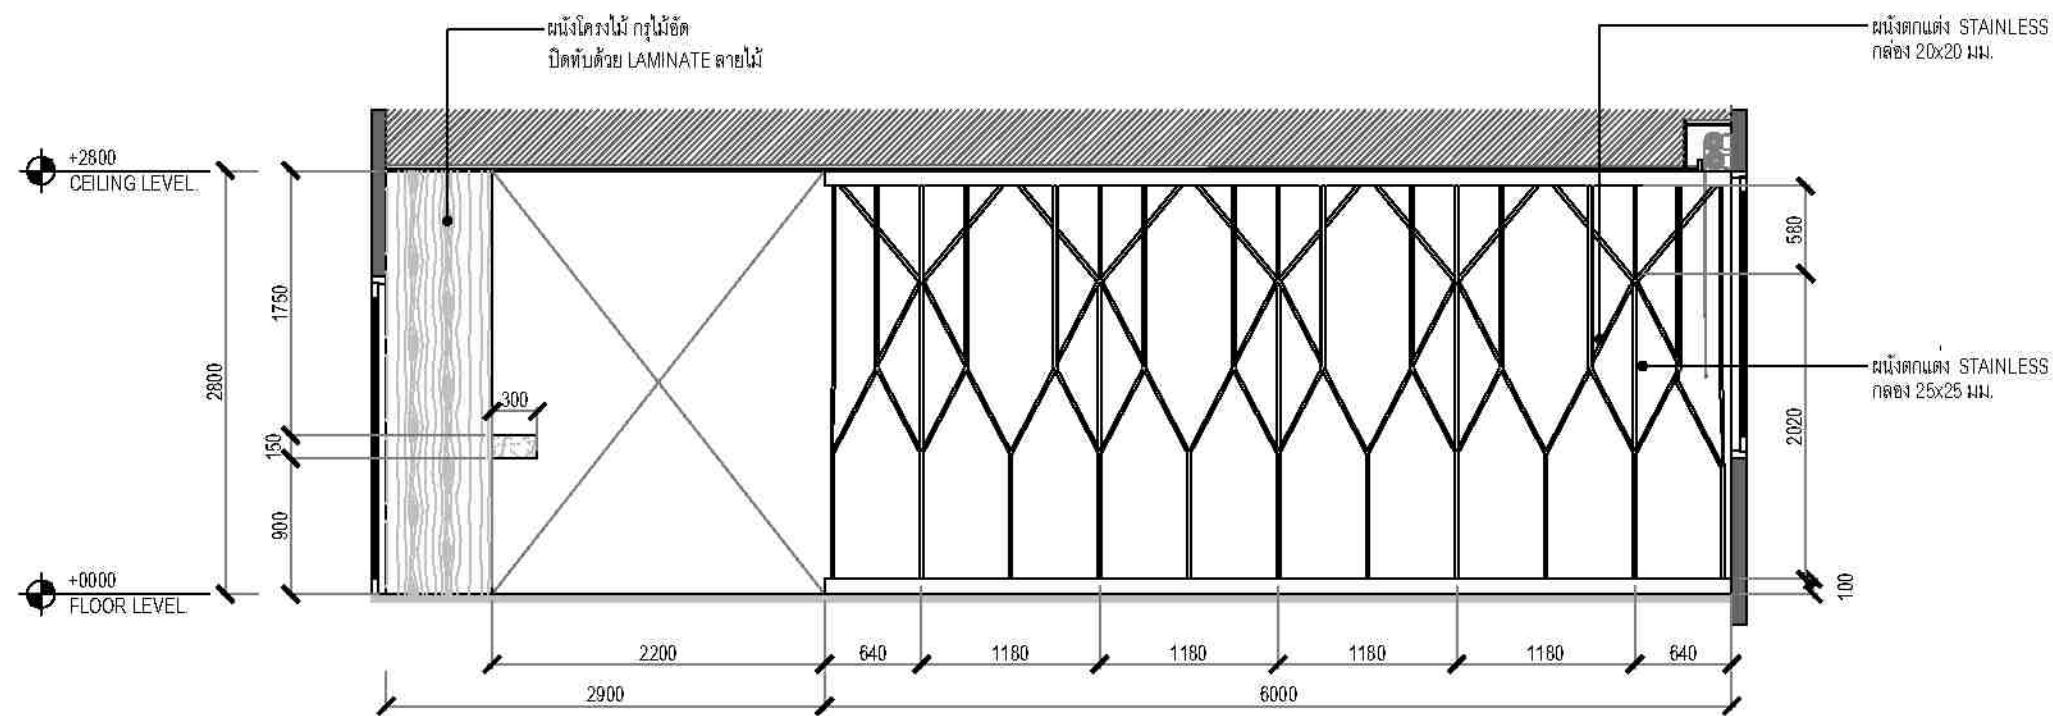

5 ELEVATION
ID-203 SCALE 1: 50 (A3)




ชื่องาน/PROJECT โครงการจัดศูนย์บริการโรคผิวหนัง สถาบันโรคผิวหนัง	
สถานที่ตั้ง / LOCATION ชั้น ๘ อาคารศูนย์ผิวหนังเป็นเลิศ โรงพยาบาลรามาธิบดี กรุงเทพมหานคร	
เจ้าของโครงการ / OWNER สถาบันโรคผิวหนัง กรมแพทยศาสตร์ กระทรวงสาธารณสุข	


สถาปนิก / ARCHITECTS	วิศวกรไฟฟ้า / ELECTRICAL ENGINEERS
นักออกแบบ / INTERIOR ARCHITECT	วิศวกรเครื่องกล / MECHANICAL ENGINEERS
นายเอกชัย อธิคุณวิทย์	นายสุชาติ วัฒนศิริ
นายสุวิทย์ วัฒนศิริ	นายสุวิทย์ วัฒนศิริ
วิศวกรโยธา / STRUCTURE ENGINEERS	วิศวกรสิ่งแวดล้อม / ENVIRONMENTAL ENGINEERS

ช่างเขียนแบบ / DRAFTMAN		
เลขที่แบบ / เลขที่		
NO.	REVISION	DATE

แบบแปลน / TITLE ELEVATION 4 - 5	
SCALE 1:50	DRAWING NO. ID-203
DATE ๗ พฤศจิกายน ๒๕๖๕	TOTAL 63
แบบแปลนนี้เป็นทรัพย์สินของทางราชการและจะคืนให้เจ้าของแบบเมื่อได้รับแจ้งจากผู้รับจ้าง	

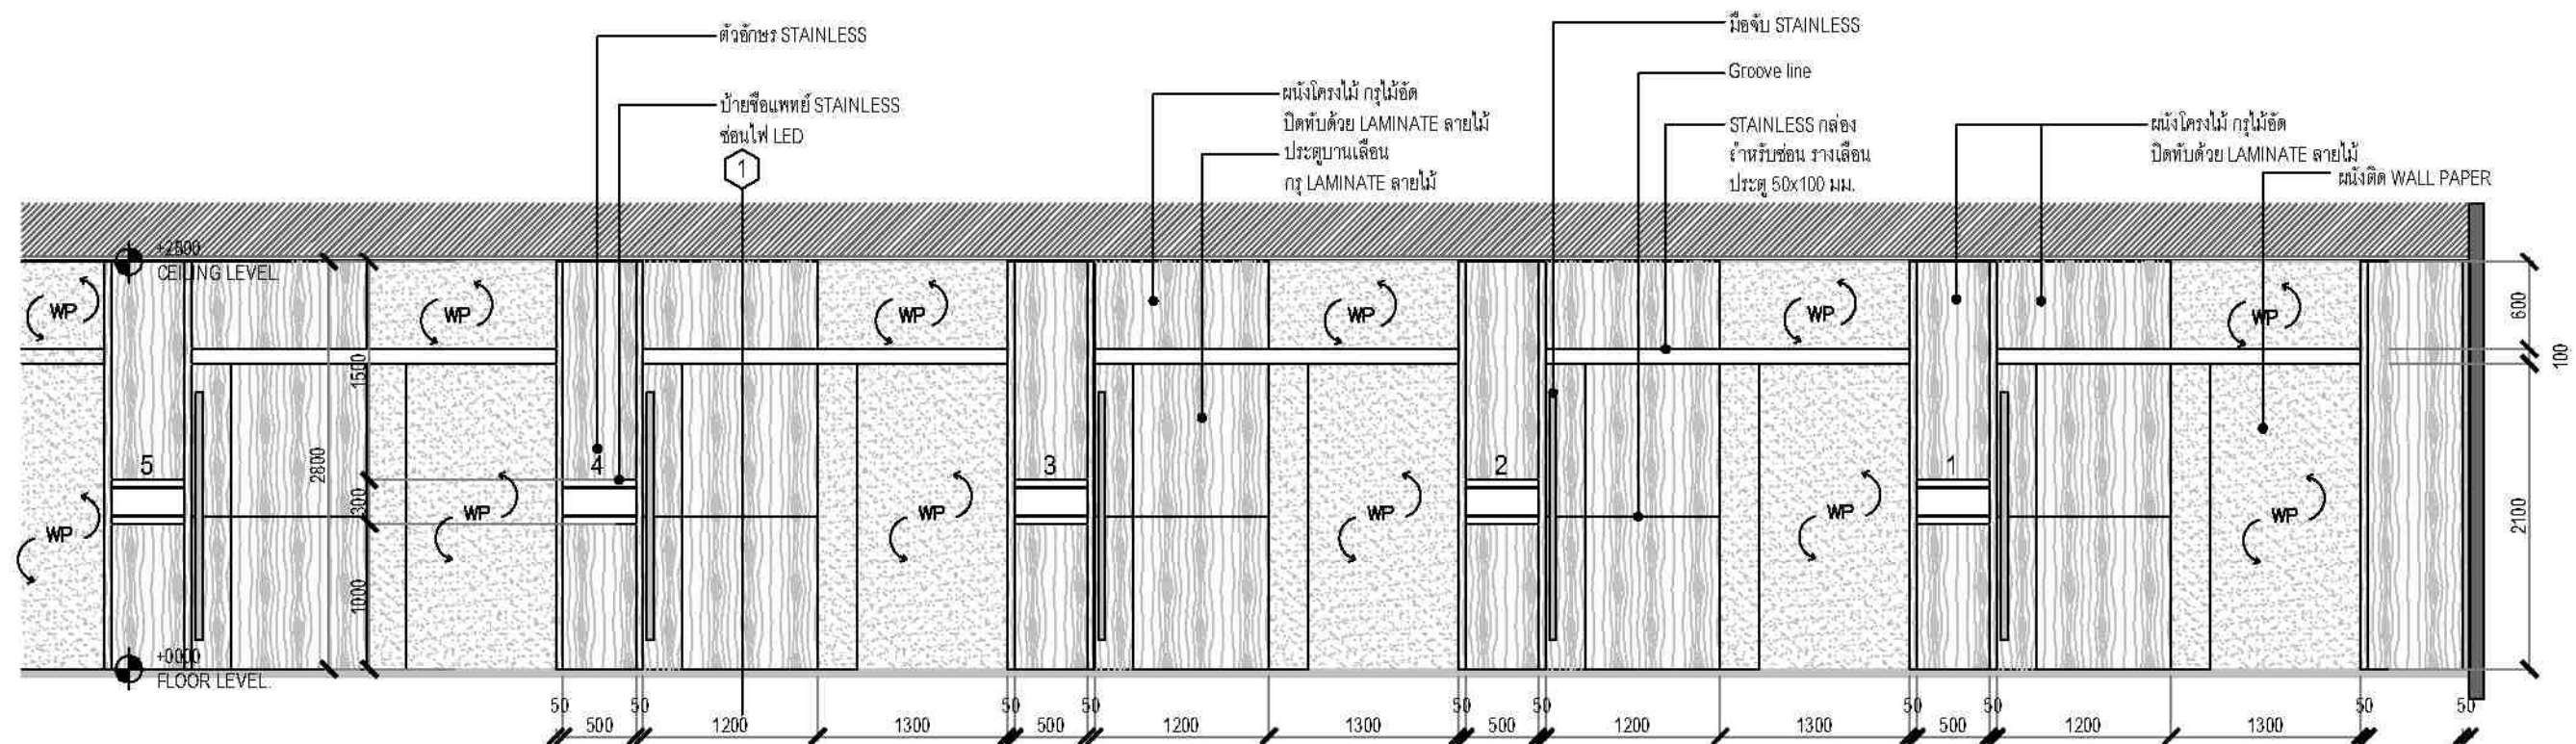

7 ELEVATION 2-2
ID-205 SCALE 1: 50 (A3)

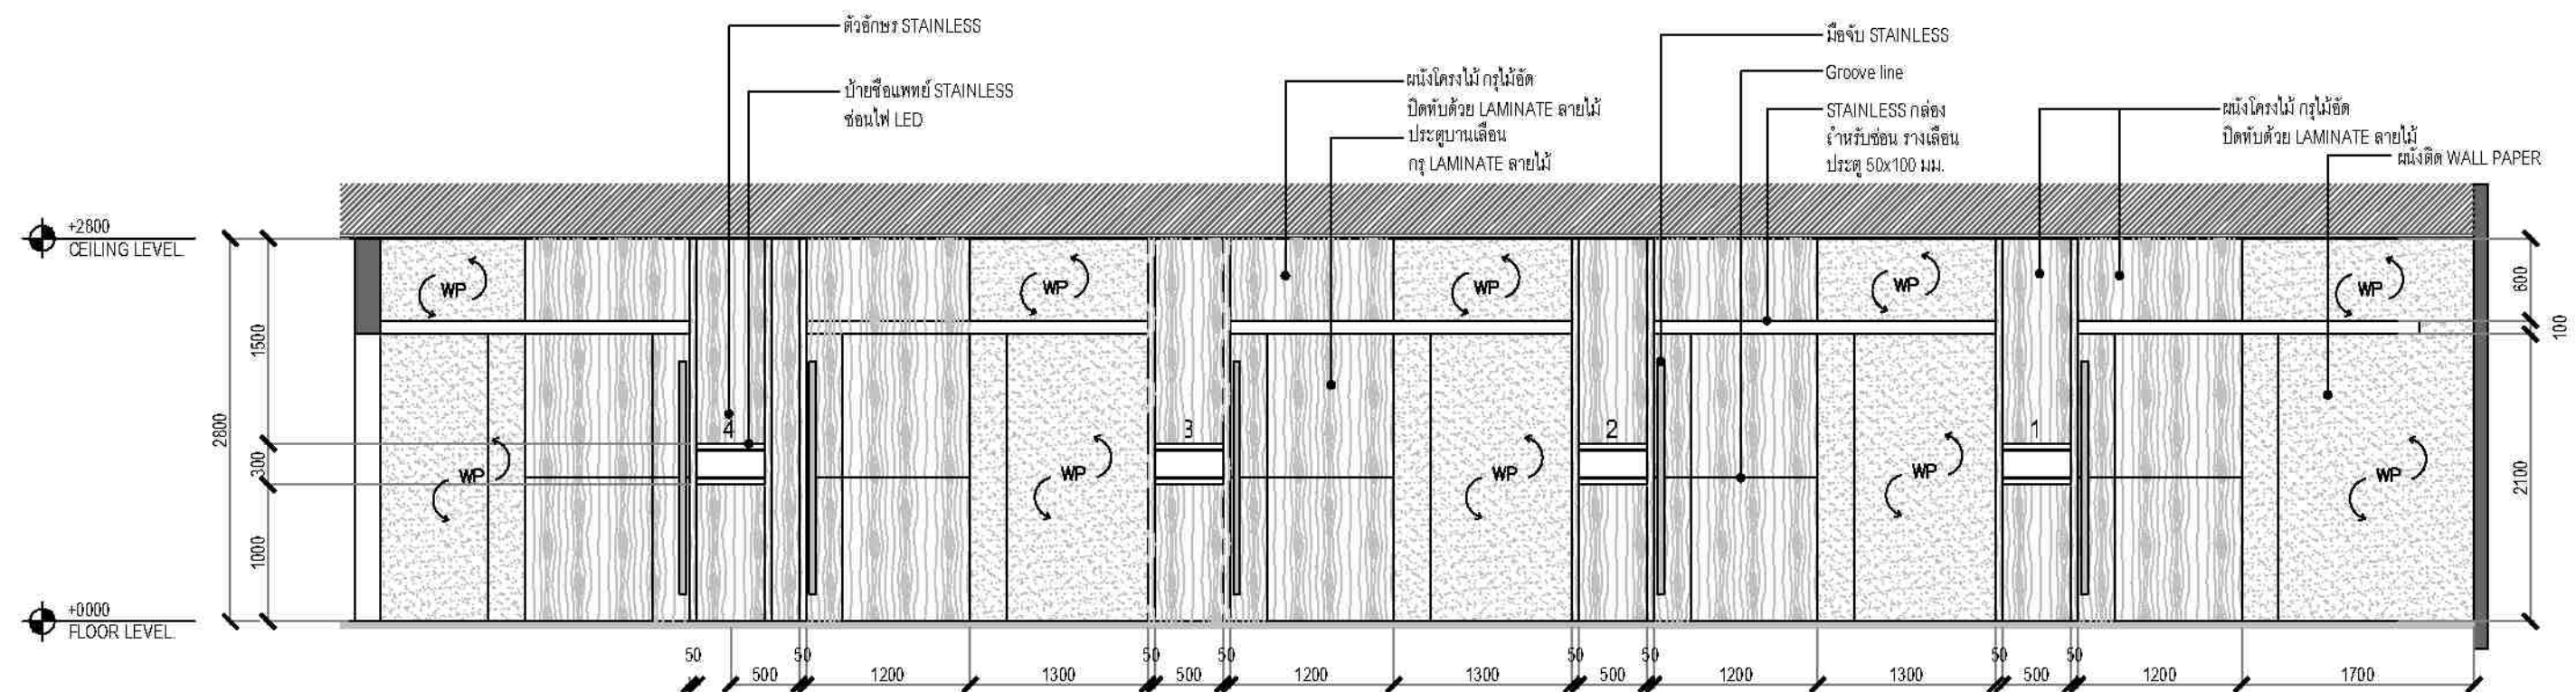

8 ELEVATION 1-2
ID-205 SCALE 1: 50 (A3)





ชื่องาน/PROJECT โครงการปรับปรุงอาคารโรงพยาบาล สถาบันโรคผิวหนัง
สถานที่ / LOCATION ชั้น 2 อาคารศูนย์ตรวจวินิจฉัยโรคผิวหนัง โรงพยาบาล
เจ้าของโครงการ / OWNER สถาบันโรคผิวหนัง กรมการแพทย์ กระทรวงสาธารณสุข

สถาปนิก / ARCHITECTS นายโชค ชื่นช้อย
สถาปนิกภายใน / INTERIOR ARCHITECT นายโชค ชื่นช้อย
วิศวกรโครงสร้าง / STRUCTURE ENGINEERS นายโชค ชื่นช้อย
วิศวกรไฟฟ้า / ELECTRICAL ENGINEERS นายโชค ชื่นช้อย
วิศวกรเครื่องกล / MECHANICAL ENGINEERS นายโชค ชื่นช้อย
วิศวกรสิ่งแวดล้อม / ENVIRONMENTAL ENGINEERS นายโชค ชื่นช้อย

ผู้ออกแบบ / DRAFTMAN นายโชค ชื่นช้อย
NO.
REVISION
DATE

ชื่อเรื่อง / TITLE ELEVATION 7-8
SCALE 1: 50
DATE 11 พฤษภาคม 2565
DRAWING NO. ID-205
TOTAL 63

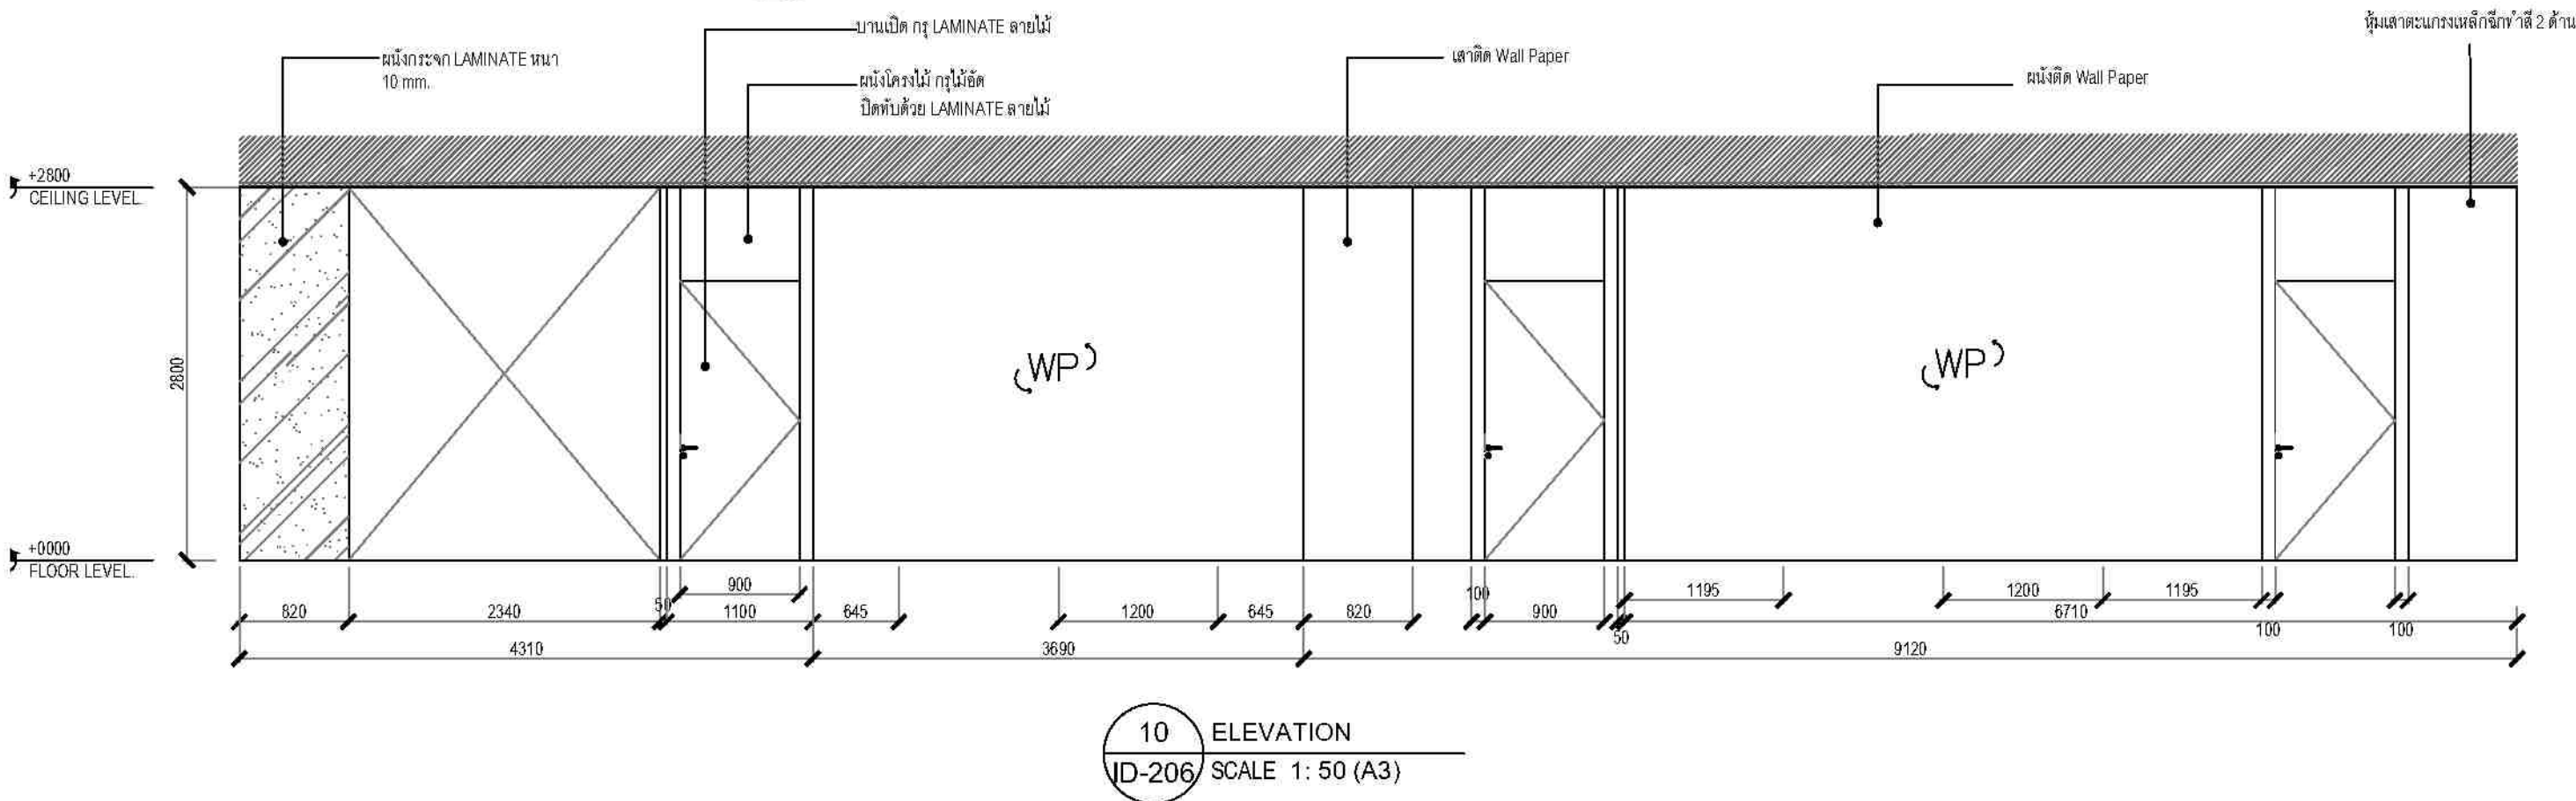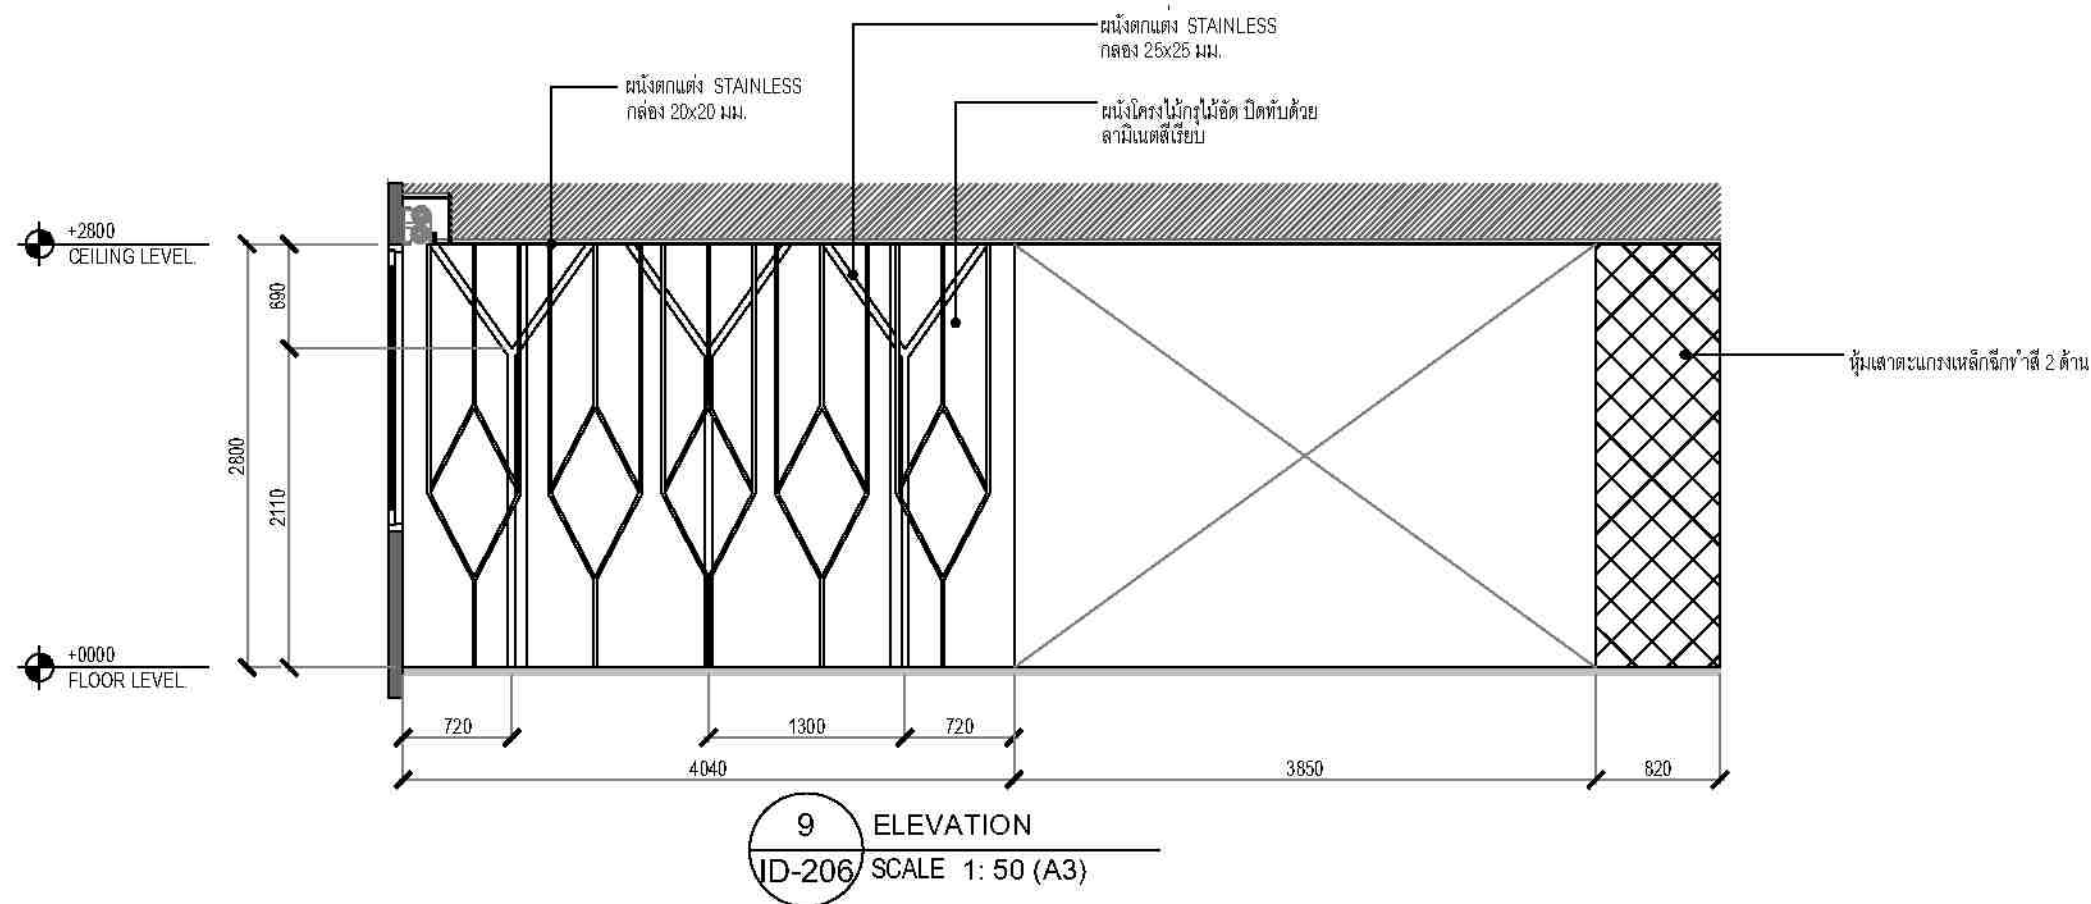


ชื่องาน/PROJECT โครงการปรับปรุงอาคารโรคผิวหนัง สถาบันโรคผิวหนัง
สถานที่ / LOCATION ชั้น ๑ อาคารศูนย์ตรวจวินิจฉัยโรคผิวหนัง สถาบันโรคผิวหนัง
เจ้าของโครงการ / OWNER สถาบันโรคผิวหนัง กรมการแพทย์ กระทรวงสาธารณสุข


สถาปนิก / ARCHITECTS	วิศวกรไฟฟ้า / ELECTRICAL ENGINEERS
สถาปนิก / INTERIOR ARCHITECT	วิศวกรเครื่องกล / MECHANICAL ENGINEERS
นายอนุวัฒน์ อธิคุณวิทย์ นายสุวิทย์ นามวงศ์แก้ว	นายสุวิทย์ นามวงศ์แก้ว นายสุวิทย์ นามวงศ์แก้ว
วิศวกรโยธา / STRUCTURE ENGINEERS	วิศวกรสิ่งแวดล้อม / ENVIRONMENTAL ENGINEERS

ช่างเขียนแบบ / DRAFTMAN		
ช่างเขียนแบบ / วิศวกร		
NO.	REVISION	DATE

ELEVATION 9 - 10	
SCALE 1: 50	DRAWING NO. ID-206
DATE ๓ พฤษภาคม ๒๐๒๕	TOTAL 63
แบบร่างนี้เป็นทรัพย์สินของทางราชการและหน่วยงานที่เกี่ยวข้อง ห้ามทำซ้ำโดยไม่ได้รับอนุญาต	

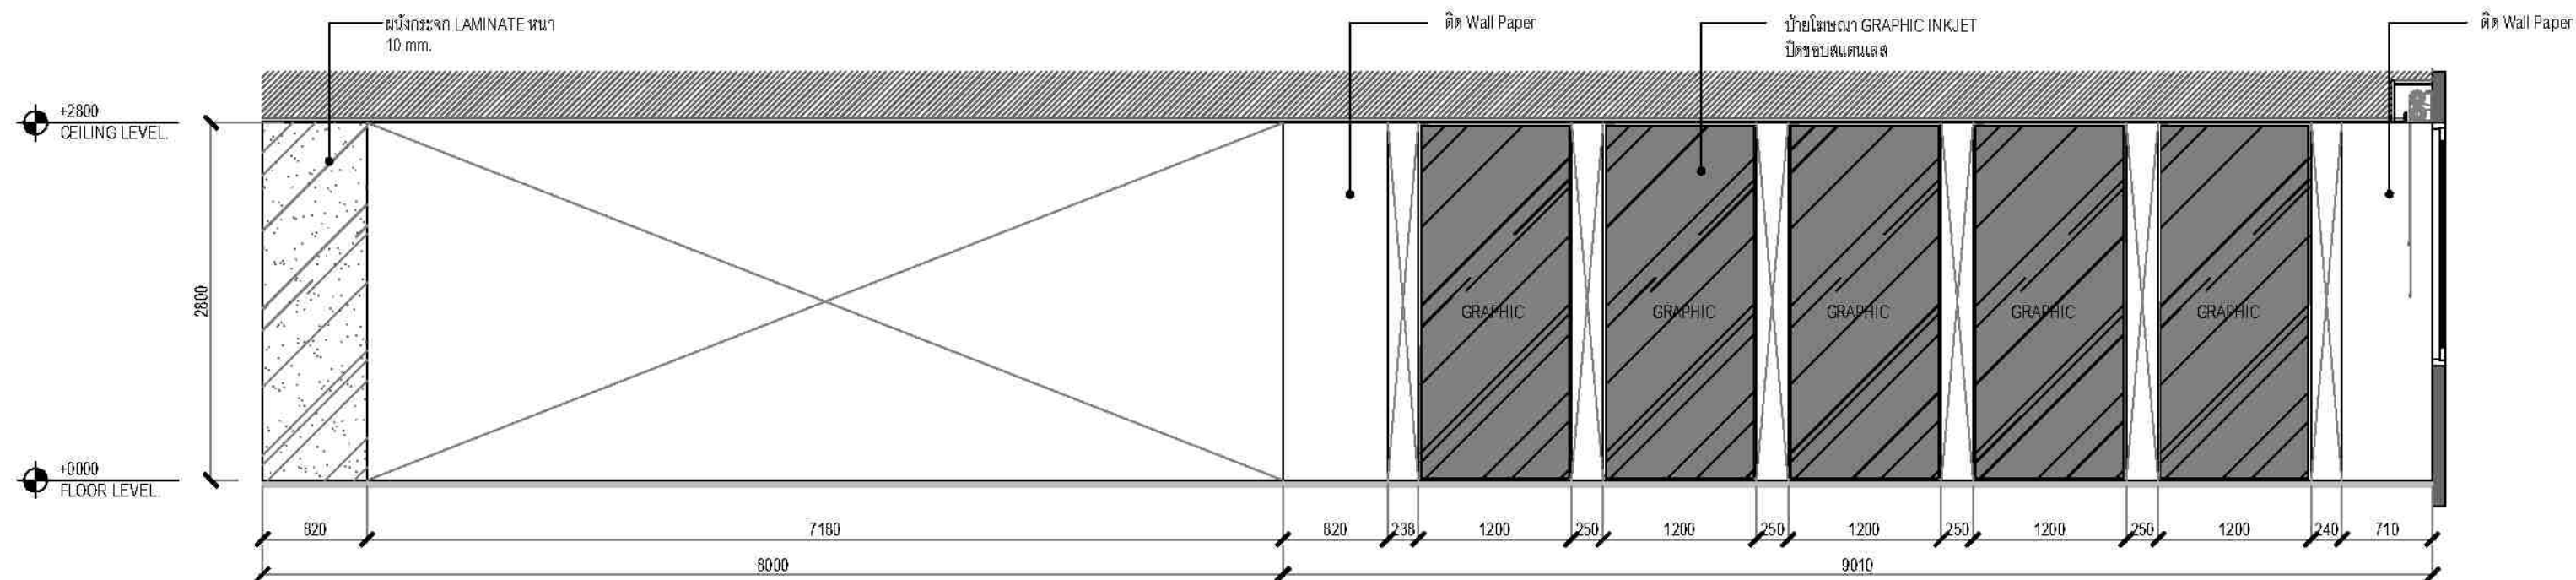

11 ELEVATION
ID-207 SCALE 1: 50 (A3)

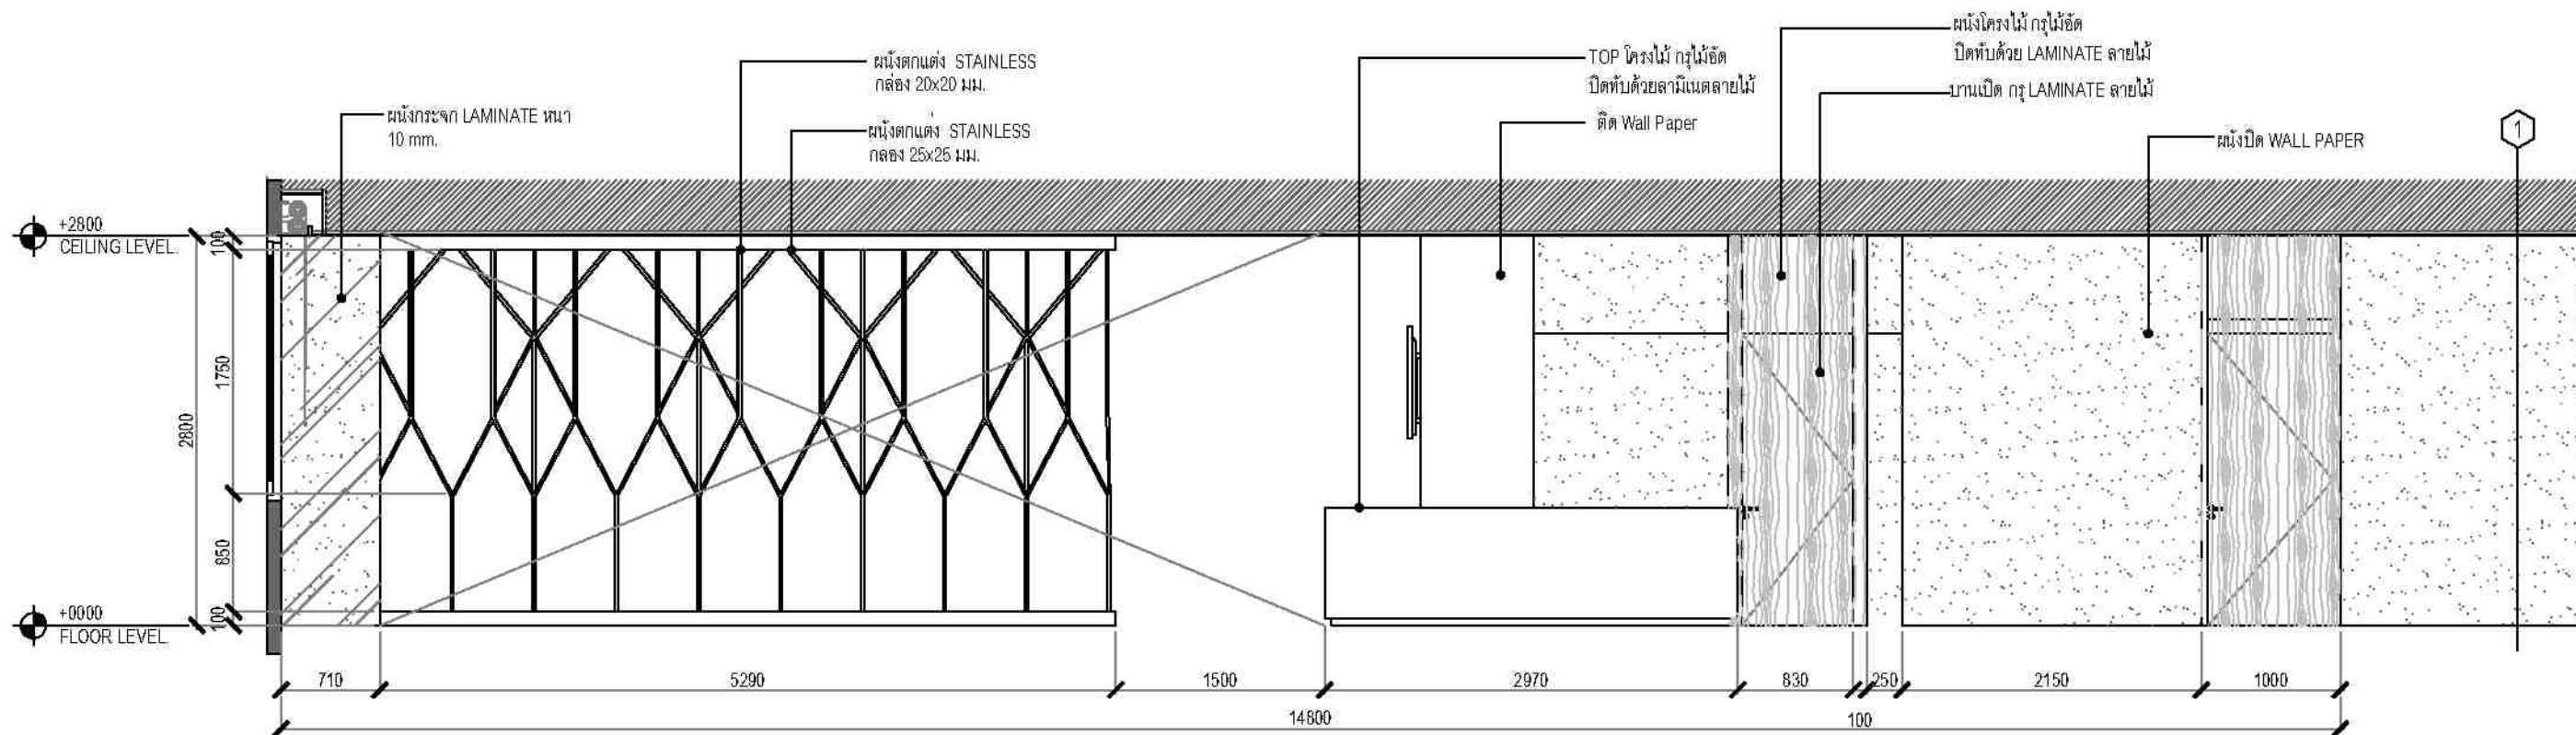

12 ELEVATION 1-4
ID-207 SCALE 1: 50 (A3)





ชื่องาน/PROJECT โครงการปรับปรุงอาคารโรงพยาบาล สถาบันโรคผิวหนัง
สถานที่ / LOCATION ชั้น 2 อาคารศูนย์ตรวจวินิจฉัยโรคผิวหนัง โรงพยาบาล
เจ้าของโครงการ / OWNER สถาบันโรคผิวหนัง กรมการแพทย์ กระทรวงสาธารณสุข

สถาปนิก / ARCHITECTS นายโชค ชื่นช้อย
วิศวกรไฟฟ้า / ELECTRICAL ENGINEERS นายโชค ชื่นช้อย
วิศวกรโครงสร้าง / MECHANICAL ENGINEERS นายโชค ชื่นช้อย
วิศวกรโครงสร้าง / STRUCTURE ENGINEERS นายโชค ชื่นช้อย
วิศวกรสิ่งแวดล้อม / ENVIRONMENTAL ENGINEERS นายโชค ชื่นช้อย

ช่างเขียนแบบ / DRAFTMAN นายโชค ชื่นช้อย
NO.
REVISION
DATE

แบบร่าง / TITLE ELEVATION 11 - 12 SHEET 1
SCALE 1: 50
DATE 11 พฤษภาคม 2565
DRAWING NO. ID-207
TOTAL 63

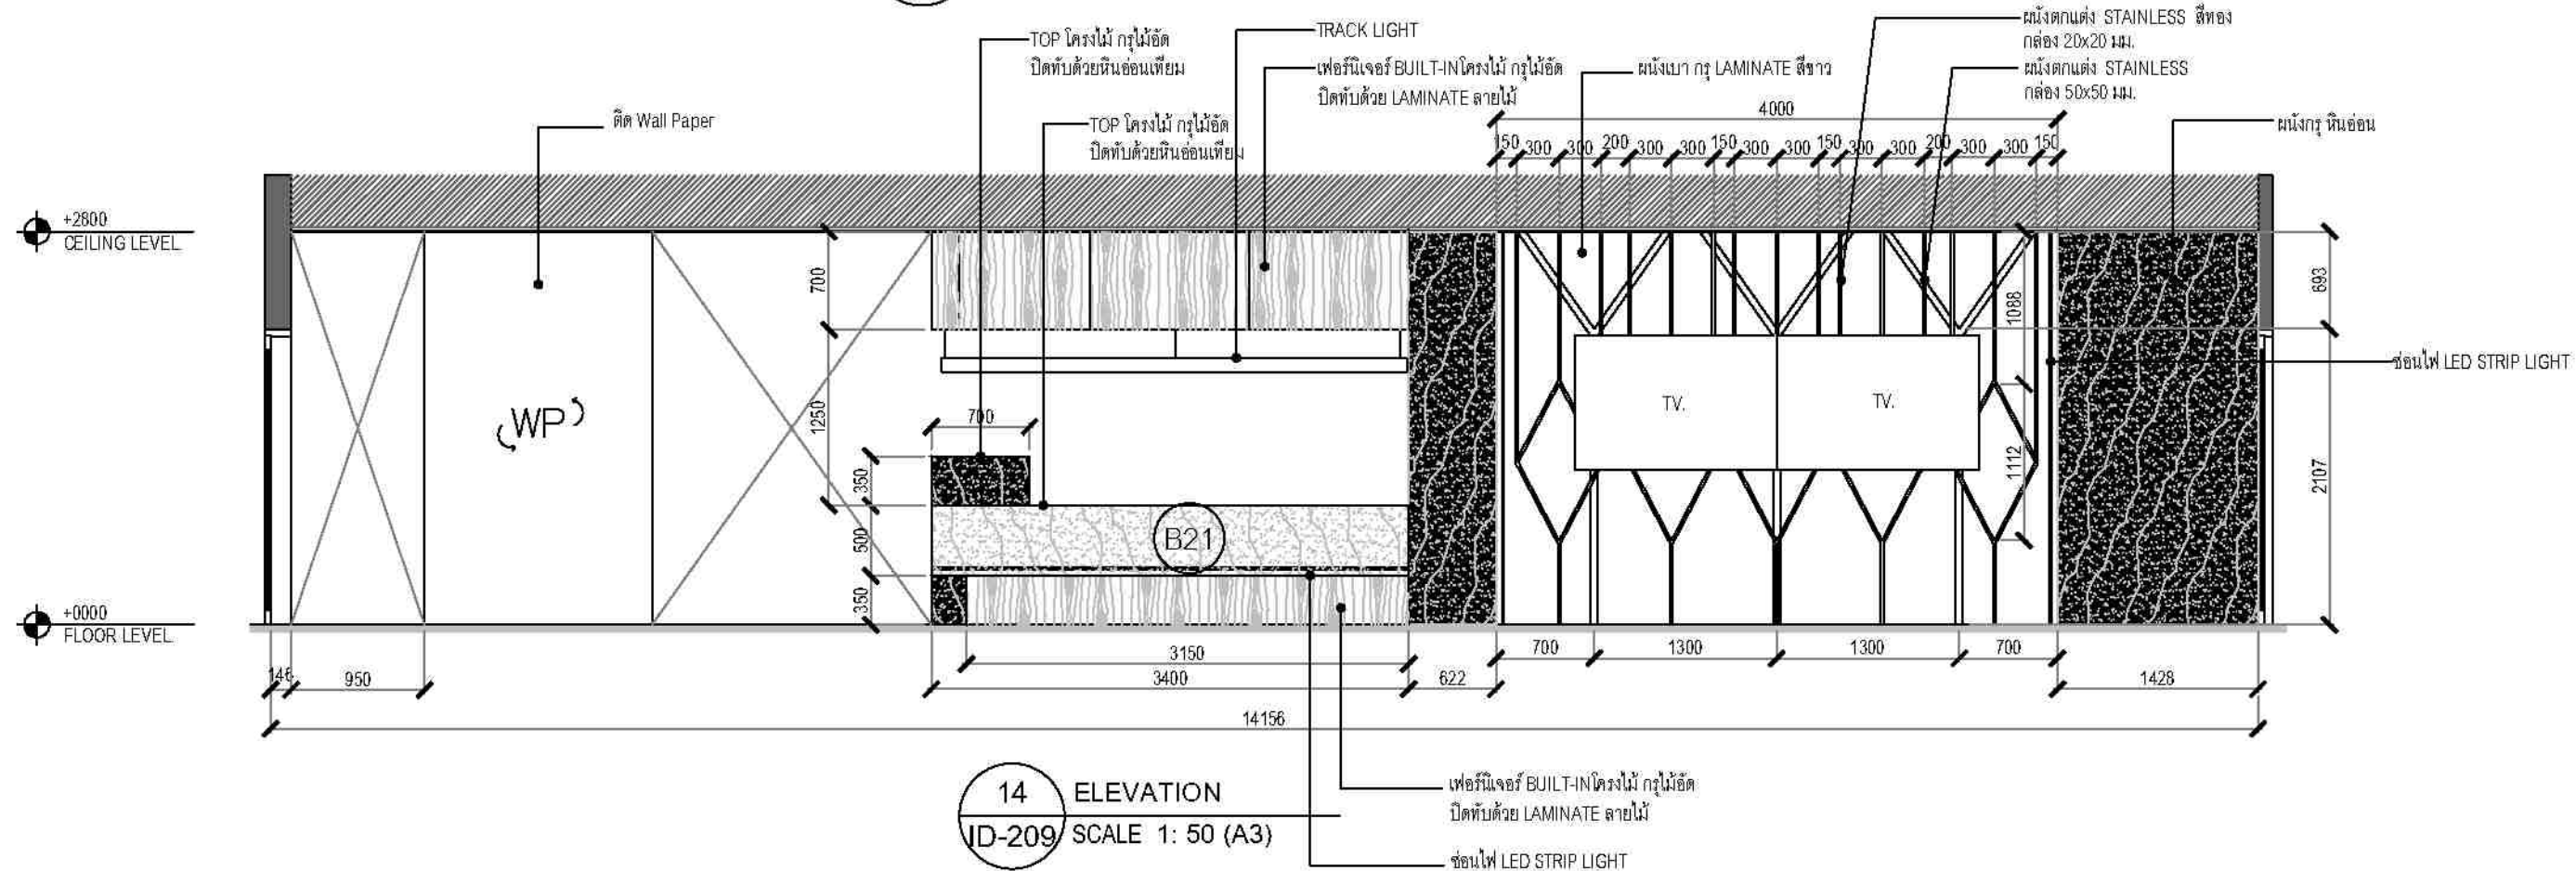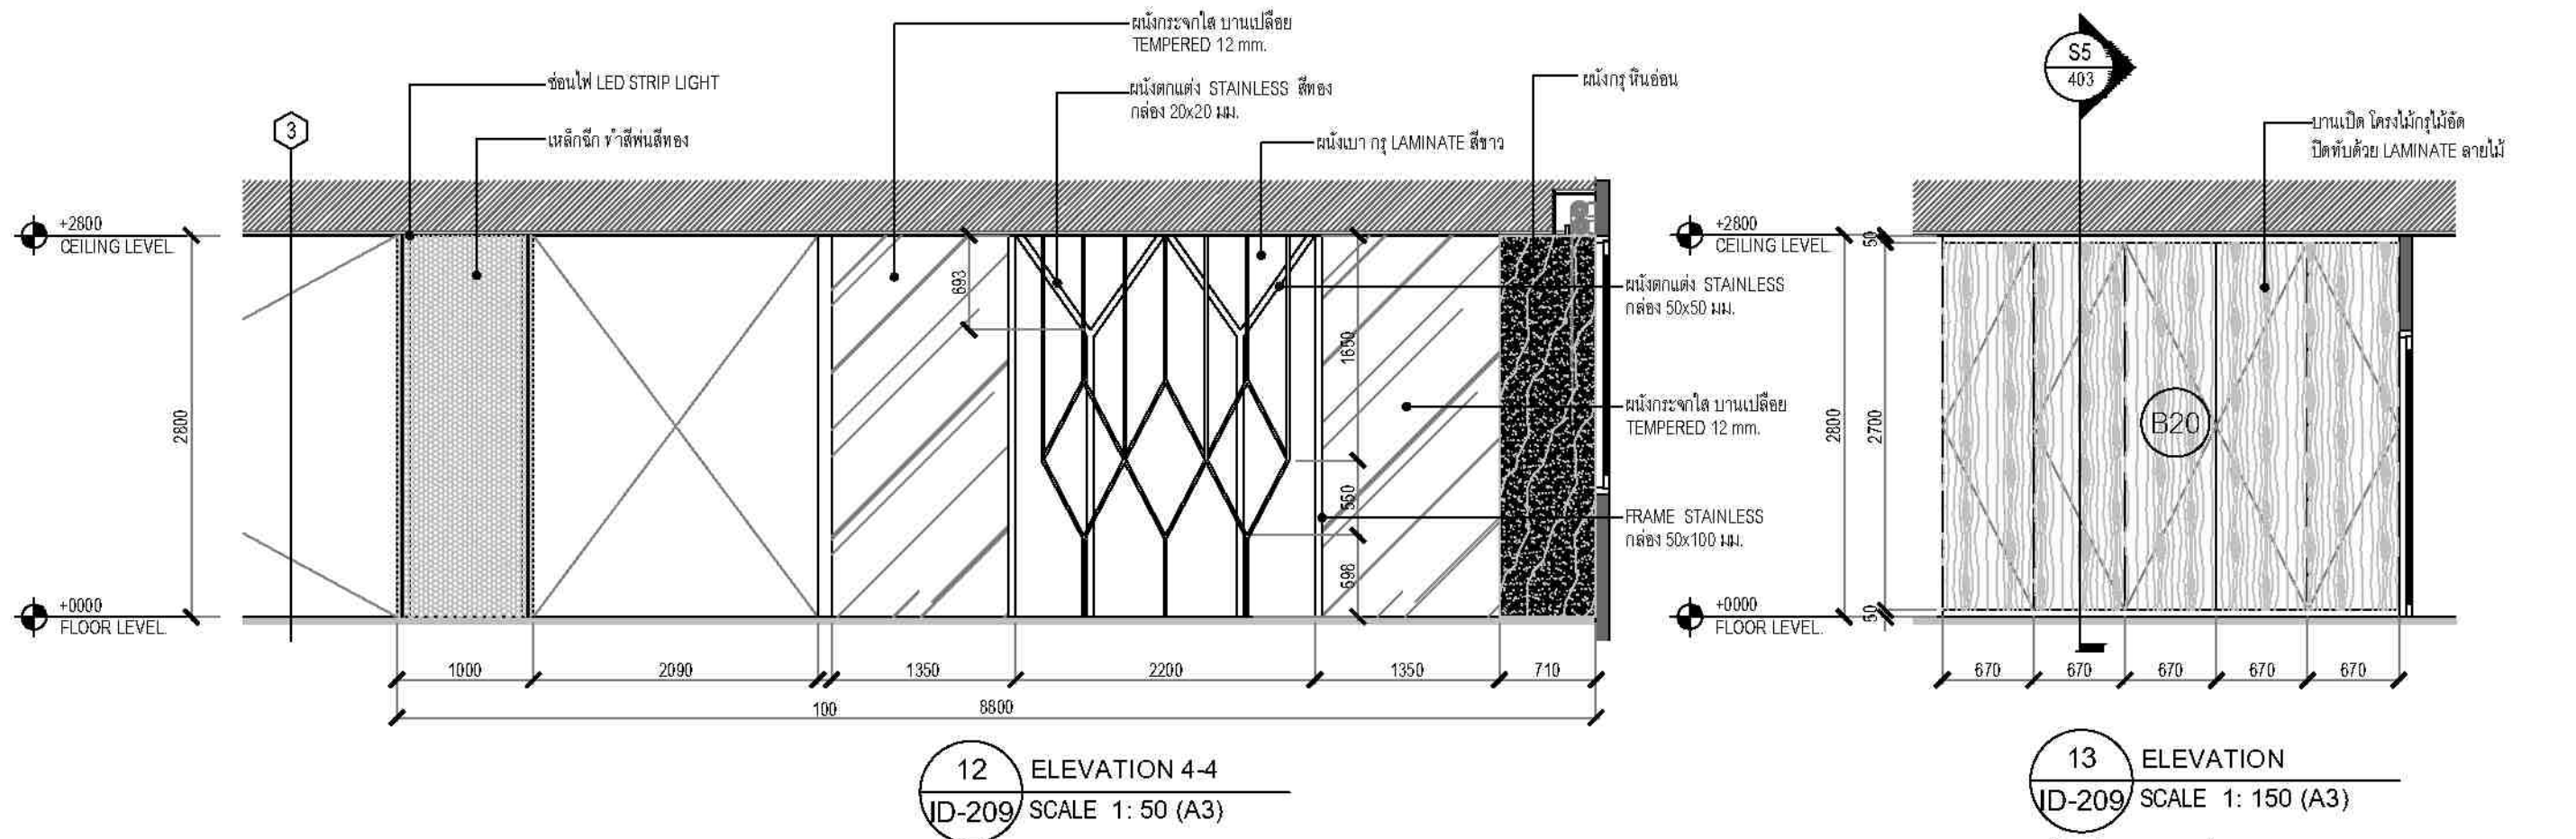


ชื่องาน/PROJECT	โครงการปรับปรุงบริการโรคผิวหนัง สถาบันโรคผิวหนัง
สถานที่ / LOCATION	ชั้น 3 อาคารศูนย์ผิวหนังและโรคผิวหนัง โรงพยาบาลผิวหนังจักษุวิทยา
เจ้าของโครงการ / OWNER	สถาบันโรคผิวหนัง กรมการแพทย์ กระทรวงสาธารณสุข


สถาปนิก / ARCHITECTS	วิศวกรไฟฟ้า / ELECTRICAL ENGINEERS
สถาปนิก / INTERIOR ARCHITECT	วิศวกรเครื่องกล / MECHANICAL ENGINEERS
วิศวกรโครงสร้าง / STRUCTURE ENGINEERS	วิศวกรสิ่งแวดล้อม / ENVIRONMENTAL ENGINEERS

ผู้ออกแบบ / DRAFTMAN		
เลขที่แบบ / เลขที่		
NO.	REVISION	DATE


ELEVATION 12 SHEET 3 - 13 - 14	
SCALE 1: 50	DRAWING NO. ID-209
DATE 11 พฤษภาคม 2565	TOTAL 63

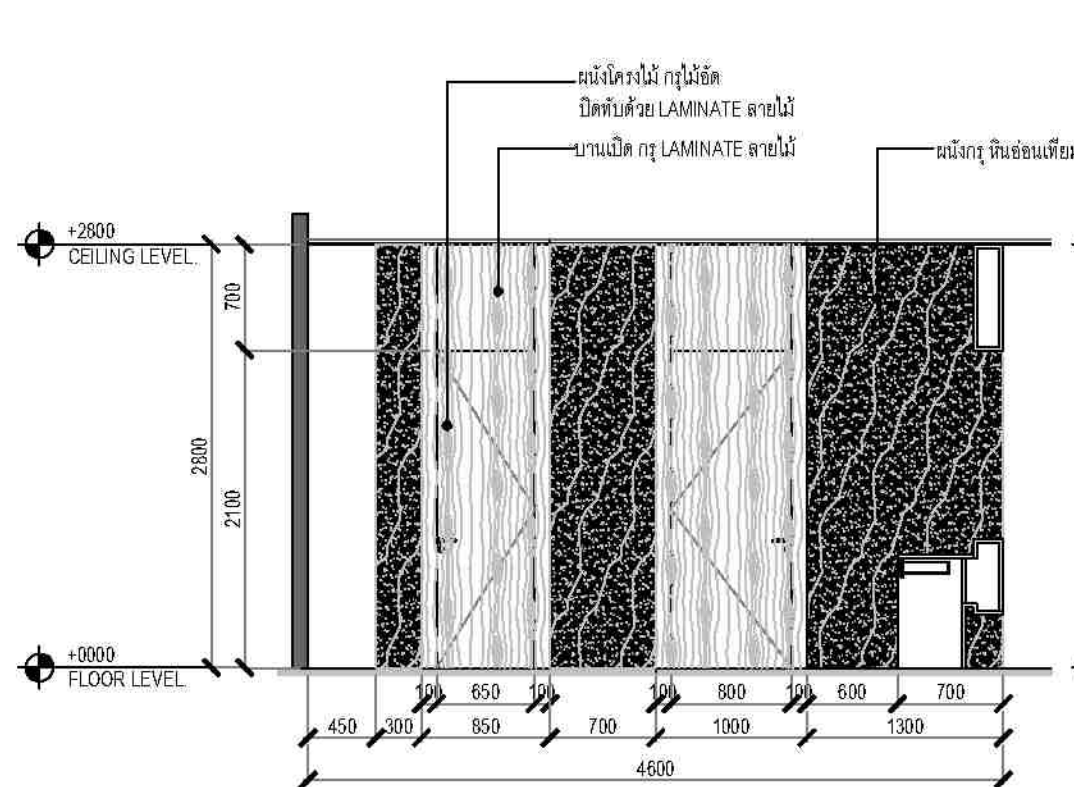

15 ELEVATION
ID-210 SCALE 1: 50 (A3)

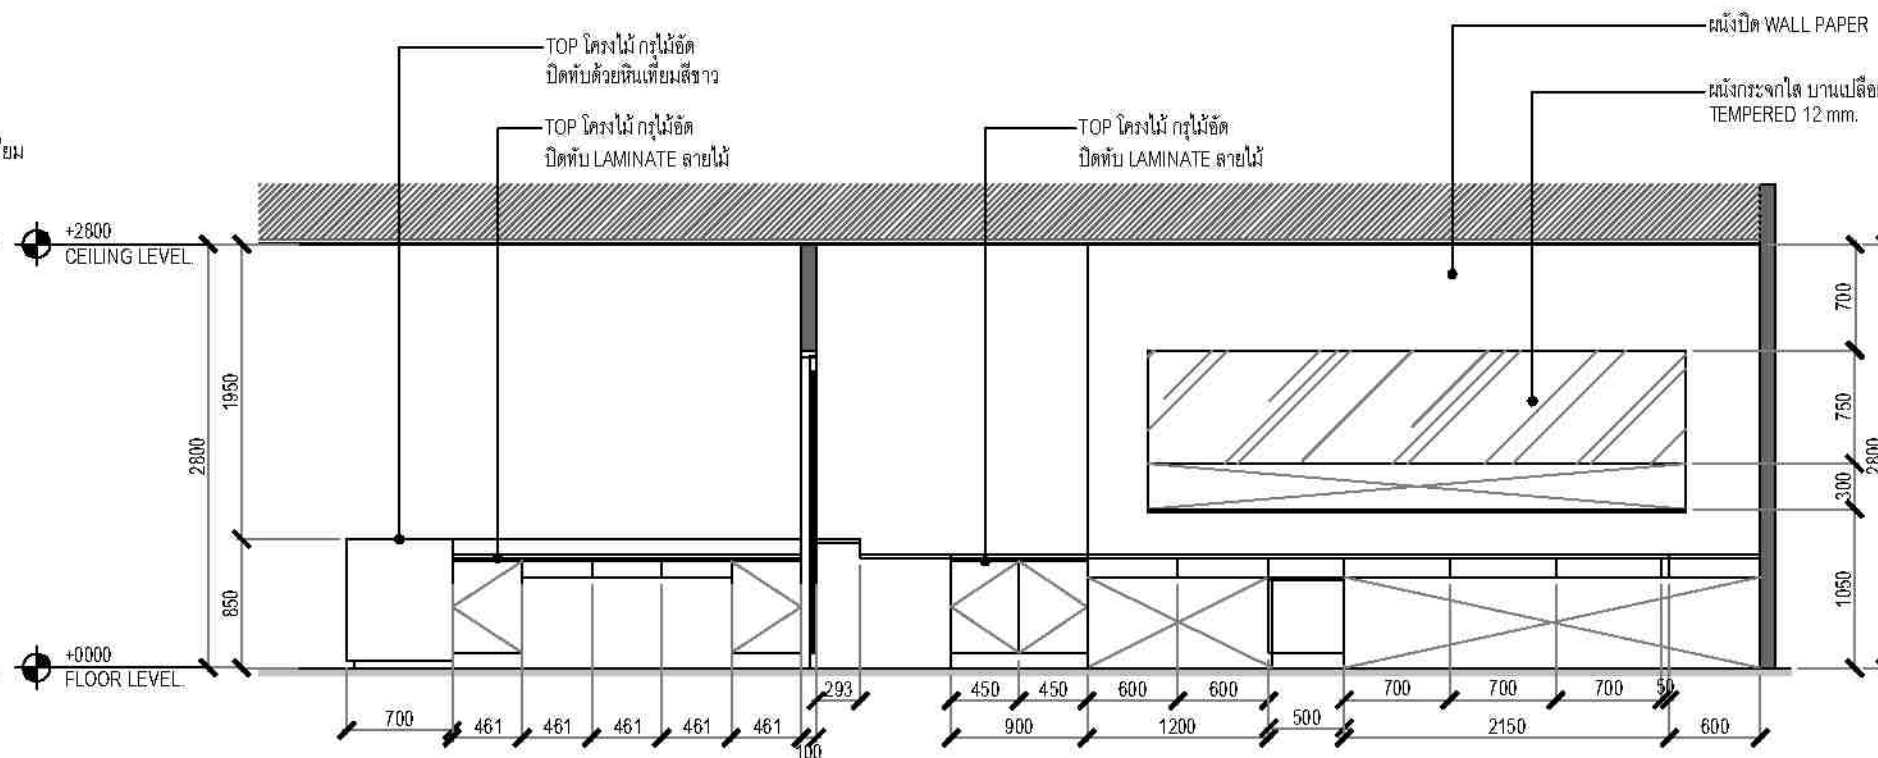

16 ELEVATION
ID-210 SCALE 1: 50 (A3)

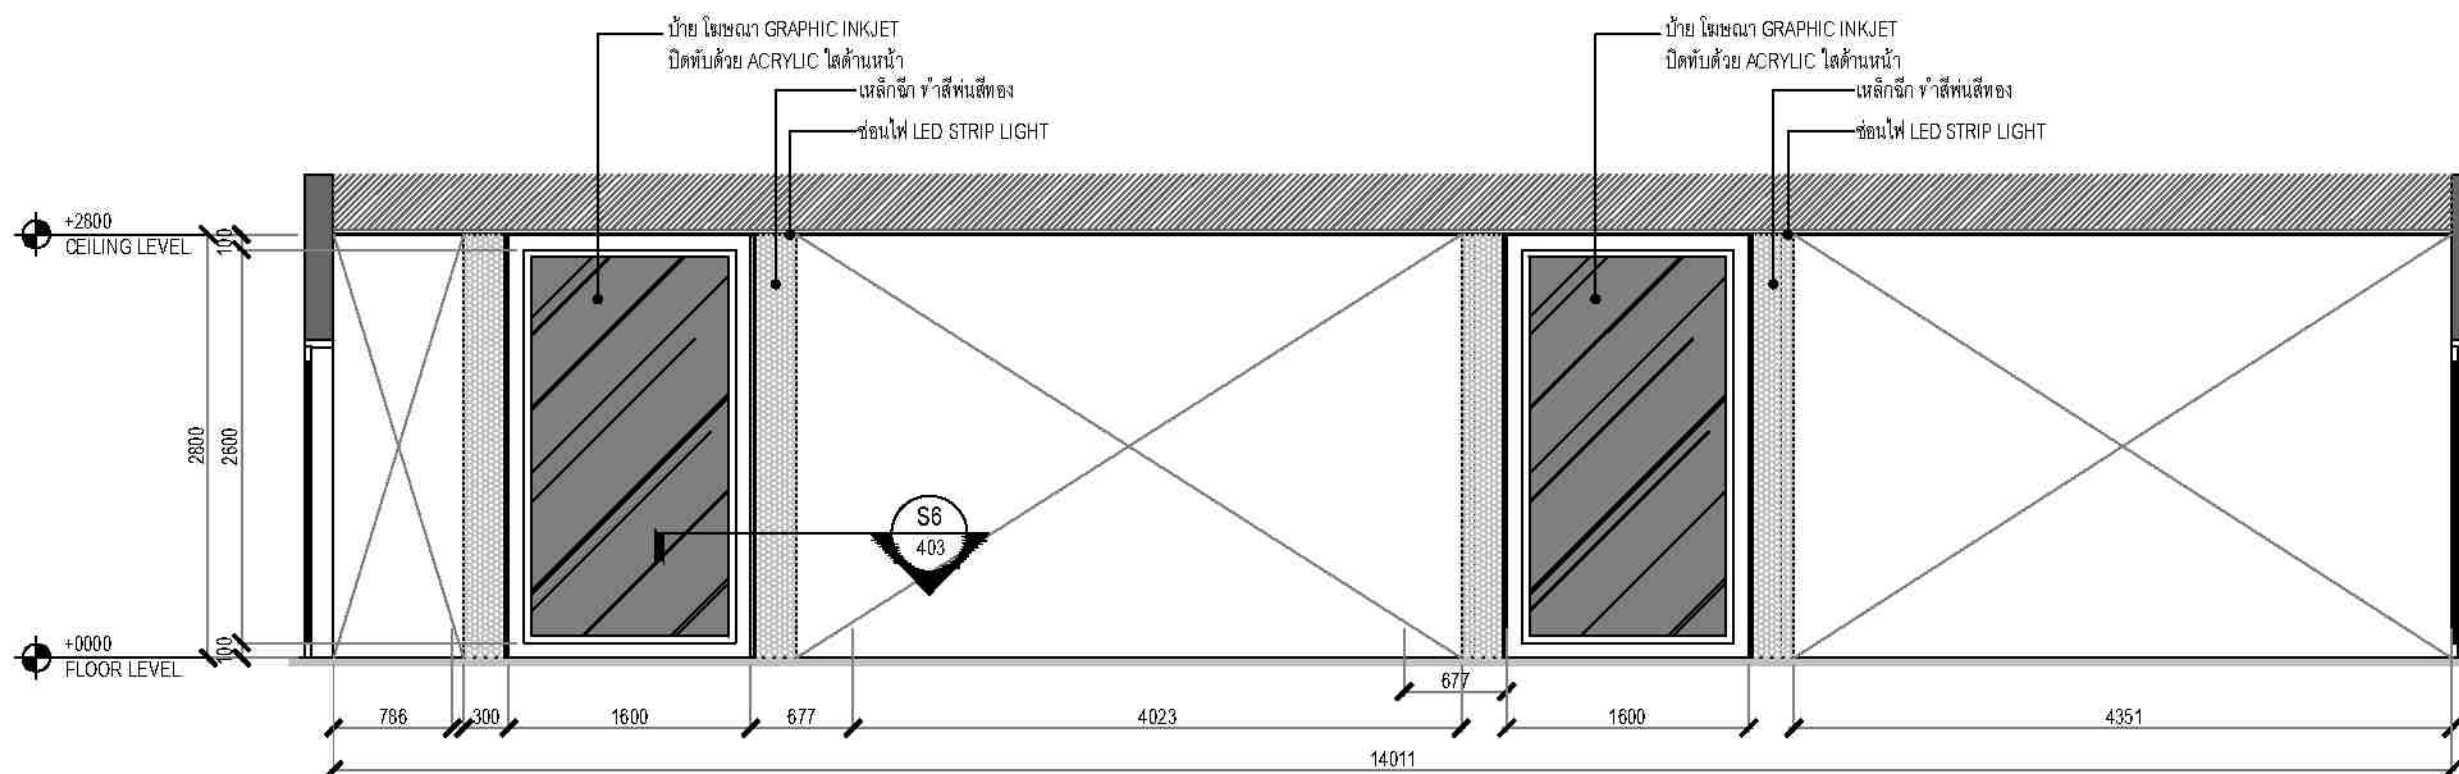

17 ELEVATION
ID-210 SCALE 1: 50 (A3)






ชื่องาน/PROJECT โครงการก่อสร้างอาคารโรงพยาบาล สถาบันโรคผิวหนัง
สถานที่ตั้ง / LOCATION ชั้น 8 อาคารศูนย์รวมแพทย์ โรงพยาบาลรามาธิบดี กรุงเทพมหานคร
เจ้าของโครงการ / OWNER สถาบันโรคผิวหนัง กรมการแพทย์ กระทรวงสาธารณสุข

สถาปนิก / ARCHITECTS นายโชค ชูชัยวัฒน์ 2324	วิศวกรไฟฟ้า / ELECTRICAL ENGINEERS นายโชค ชูชัยวัฒน์ 2324
นักออกแบบภายใน / INTERIOR ARCHITECT นายโชค ชูชัยวัฒน์ 2324	วิศวกรเครื่องกล / MECHANICAL ENGINEERS นายโชค ชูชัยวัฒน์ 2324
วิศวกรโครงสร้าง / STRUCTURE ENGINEERS นายโชค ชูชัยวัฒน์ 2324	วิศวกรสิ่งแวดล้อม / ENVIRONMENTAL ENGINEERS นายโชค ชูชัยวัฒน์ 2324

ช่างเขียนแบบ / DRAFTMAN		
นายโชค ชูชัยวัฒน์ 2324		
NO. / REVISION		

ELEVATION 15-16-17	
SCALE 1: 50	DRAWING NO. ID-210
DATE 11 พฤษภาคม 2565	TOTAL 63

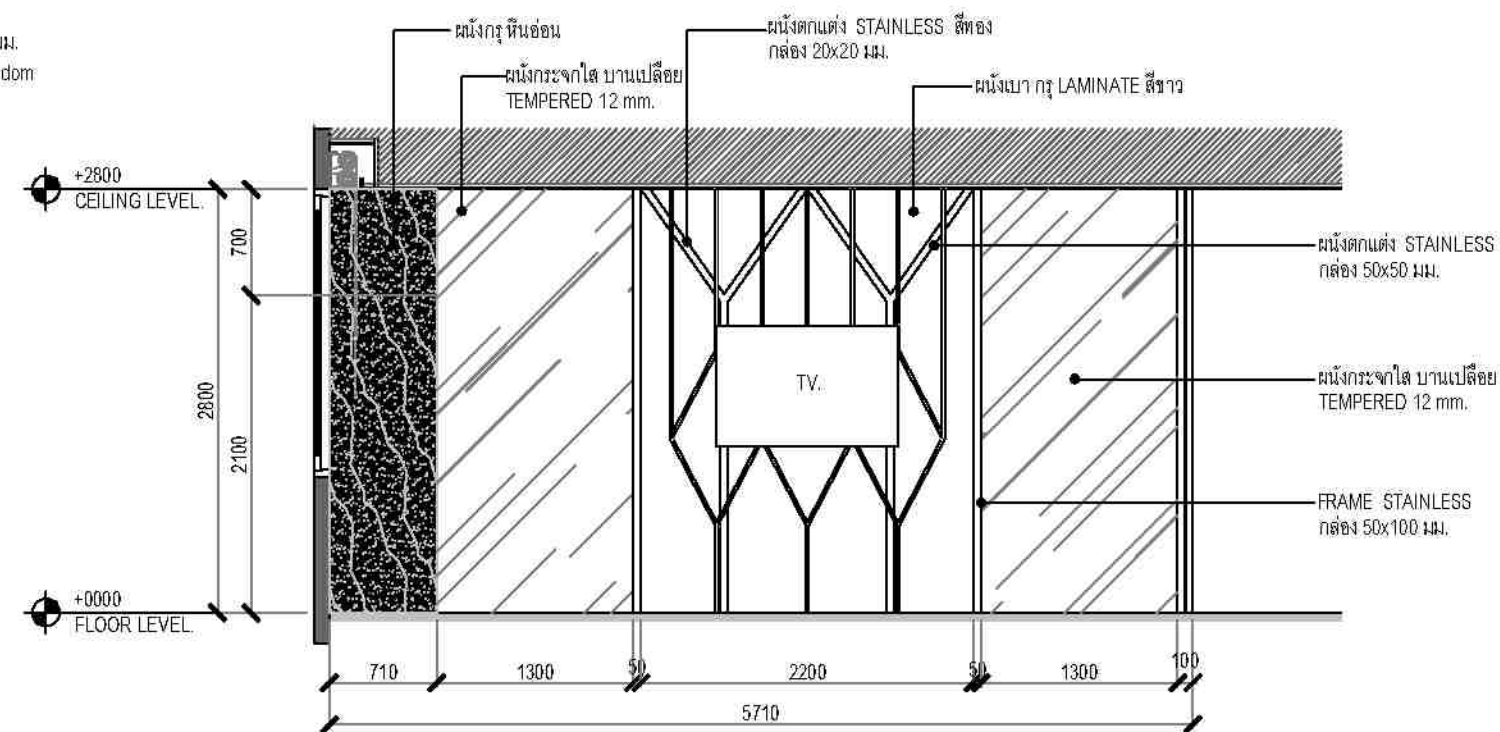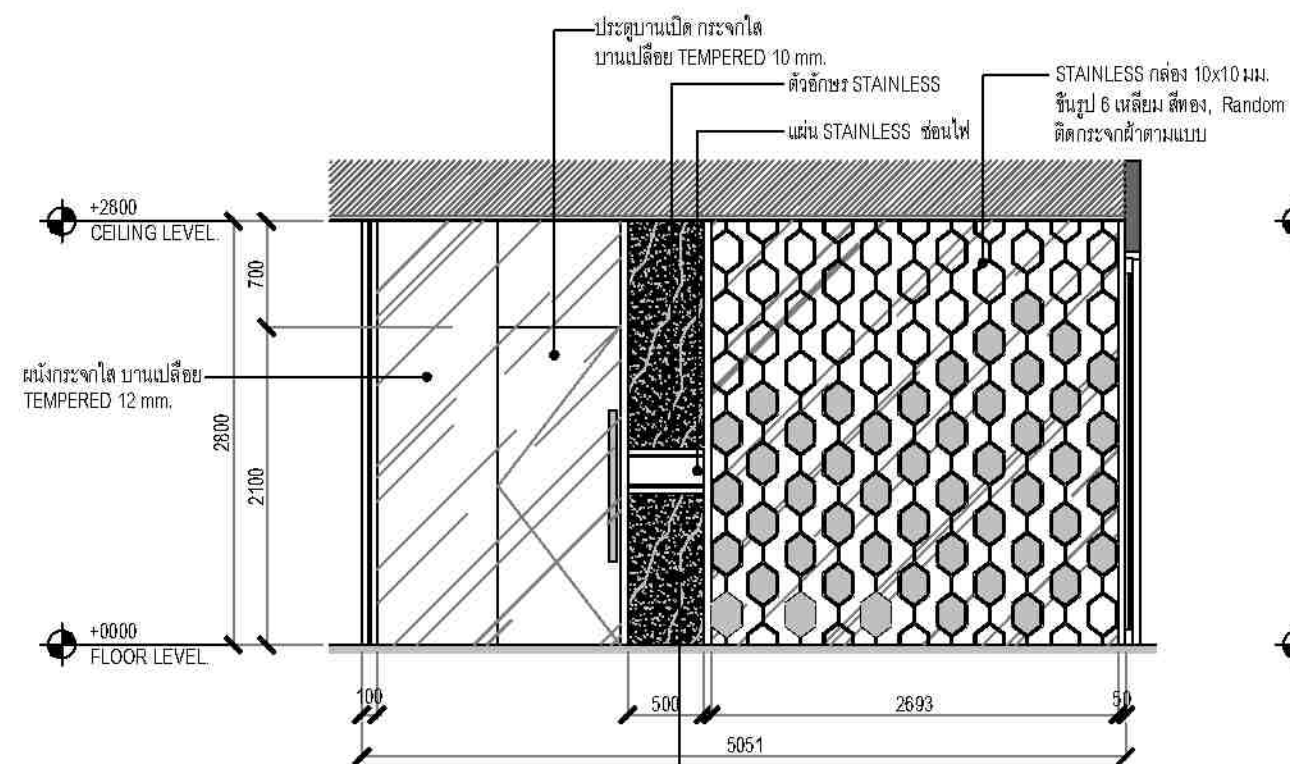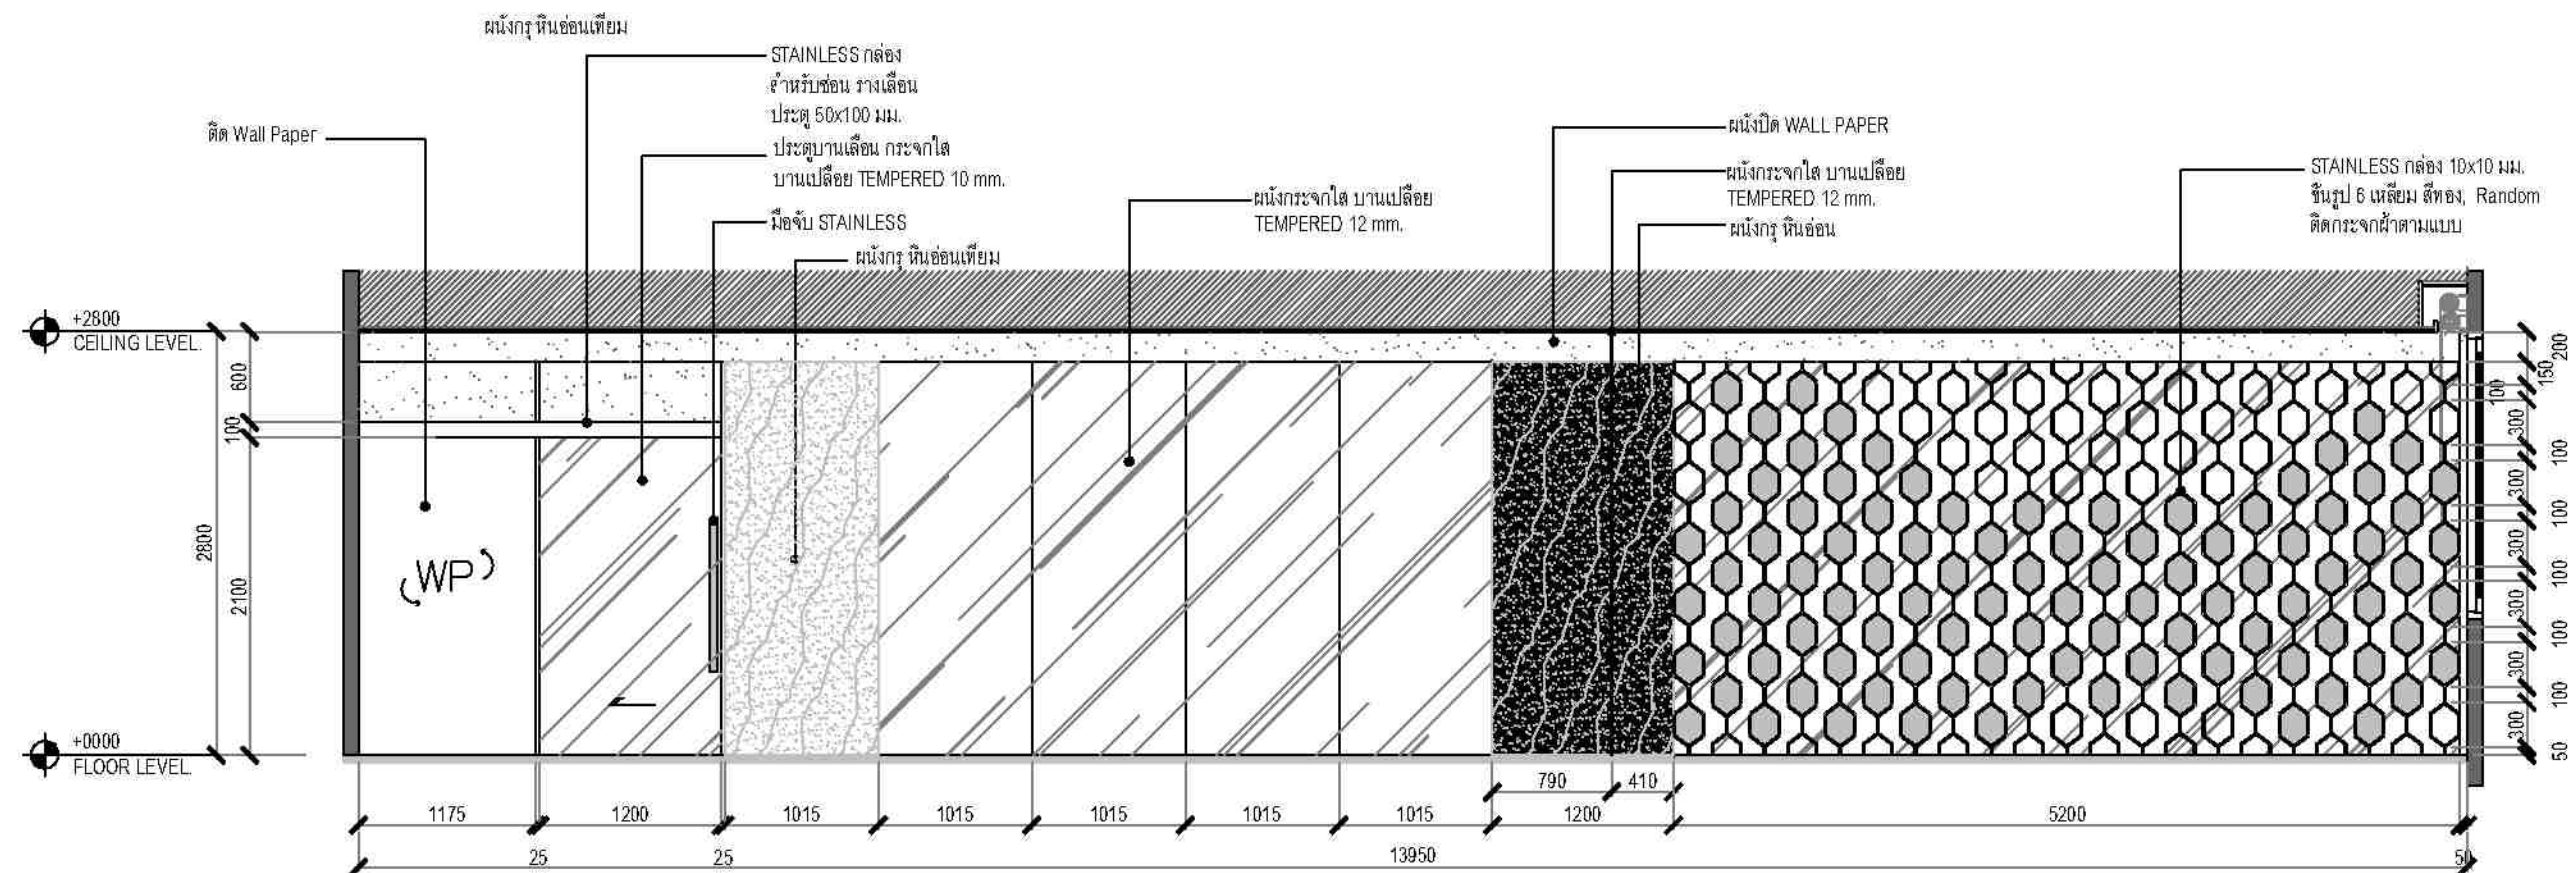


ชื่องาน/PROJECT โครงการจัดตั้งศูนย์บริการโสตถิภัณฑ์ สถาบันโสตถิภัณฑ์
สถานที่ / LOCATION ชั้น ๒ อาคารศูนย์บริการโสตถิภัณฑ์ โสตถิภัณฑ์ราชบัณฑิตยสถาน บางกอก
เจ้าของโครงการ / OWNER สถาบันโสตถิภัณฑ์ คณะแพทยศาสตร์ จุฬาลงกรณ์มหาวิทยาลัย


สถาปนิก / ARCHITECTS	วิศวกรไฟฟ้า / ELECTRICAL ENGINEERS
	นายสม งามพิศ <i>สม</i> หน้า 232
สถาปนิก / INTERIOR ARCHITECT	วิศวกรเครื่องกล / MECHANICAL ENGINEERS
นายอัษฎิน ธีระภักดิ์ <i>อัษฎิน</i> หน้า 233	นายสุวิทย์ นามะพันธ์ <i>สุวิทย์</i> หน้า 2453
นายธเนศ นามะพันธ์ <i>ธเนศ</i>	
วิศวกรโยธา / STRUCTURE ENGINEERS	วิศวกรสิ่งแวดล้อม / ENVIRONMENTAL ENGINEERS

[illegible]


DIVISION / TITLE	
ELEVATION 18-19-20	
SCALE 1"=50'	DRAWING NO. ID-211
DATE 11 NOV 1980	TOTAL 63

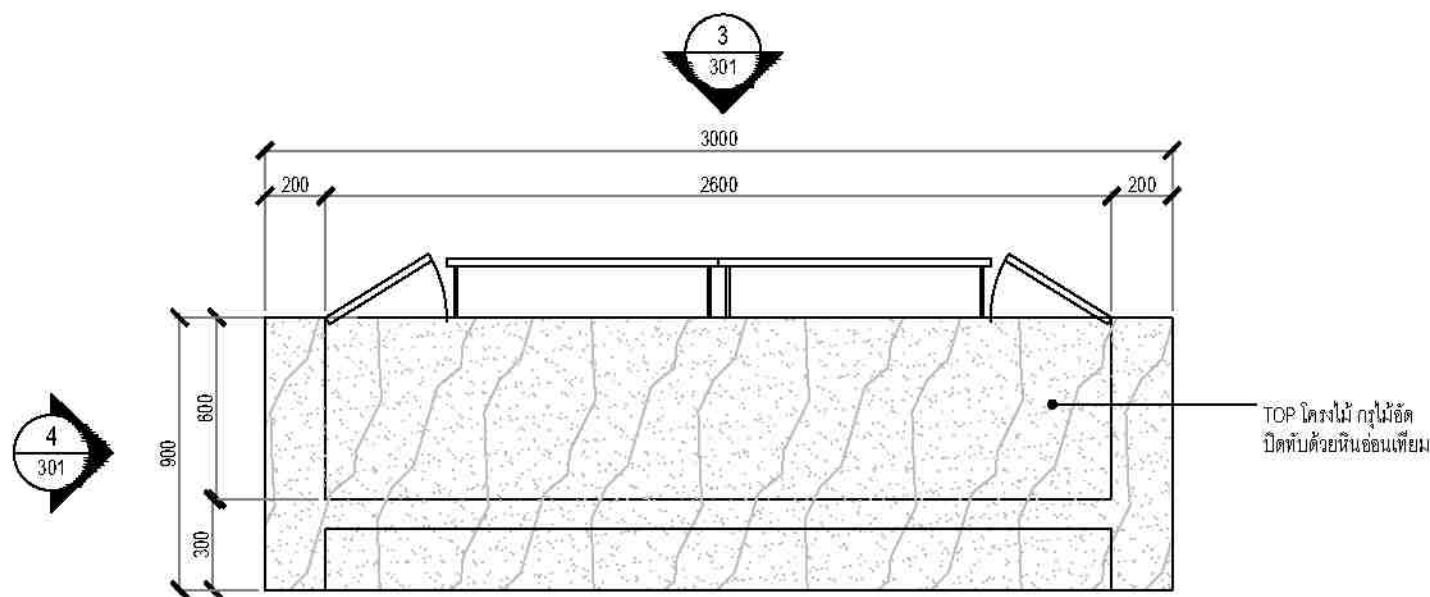


1 PLAN B-01
ID-301 SCALE 1: 25 (A3)

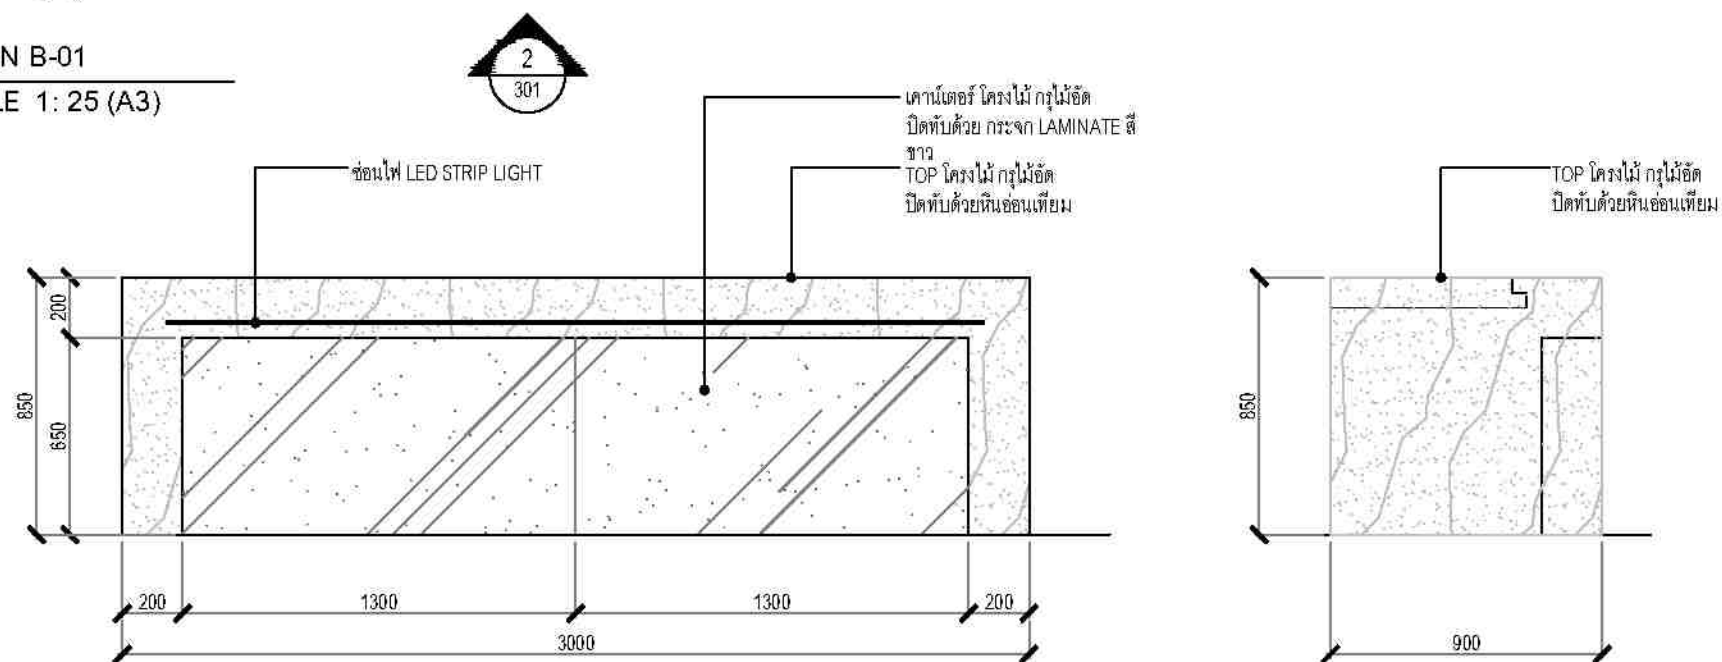


2 ELEVATION
ID-301 SCALE 1: 25 (A3)

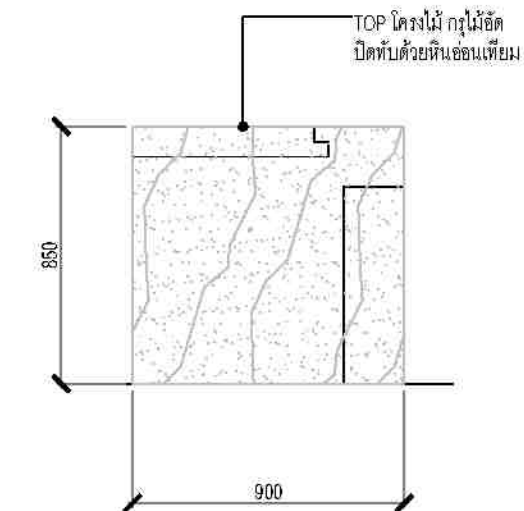


4 ELEVATION
ID-301 SCALE 1: 25 (A3)

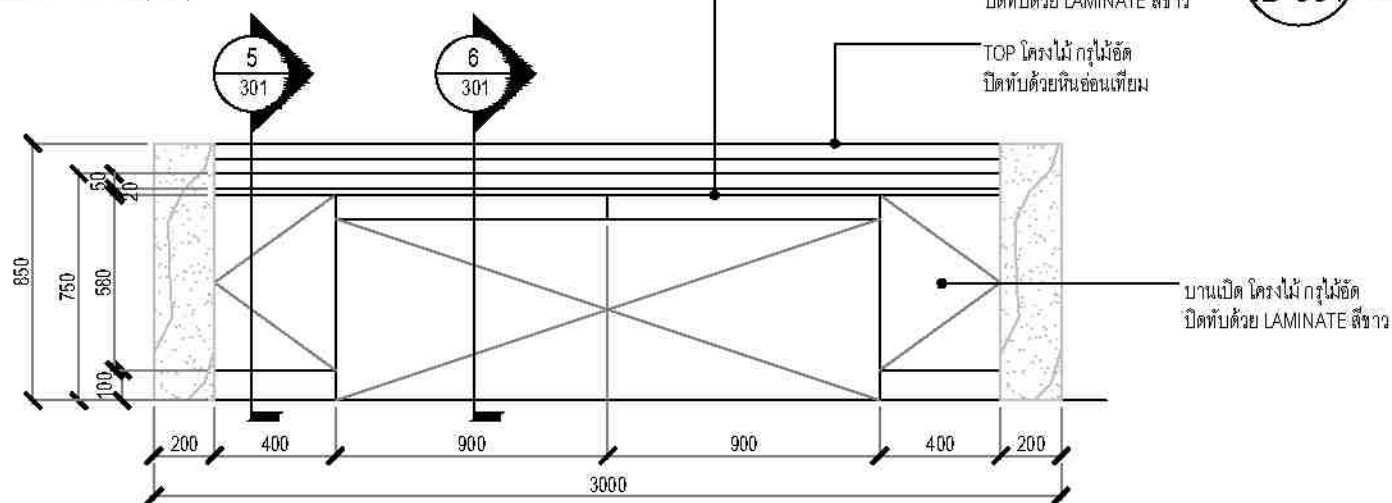

3 ELEVATION
ID-301 SCALE 1: 25 (A3)

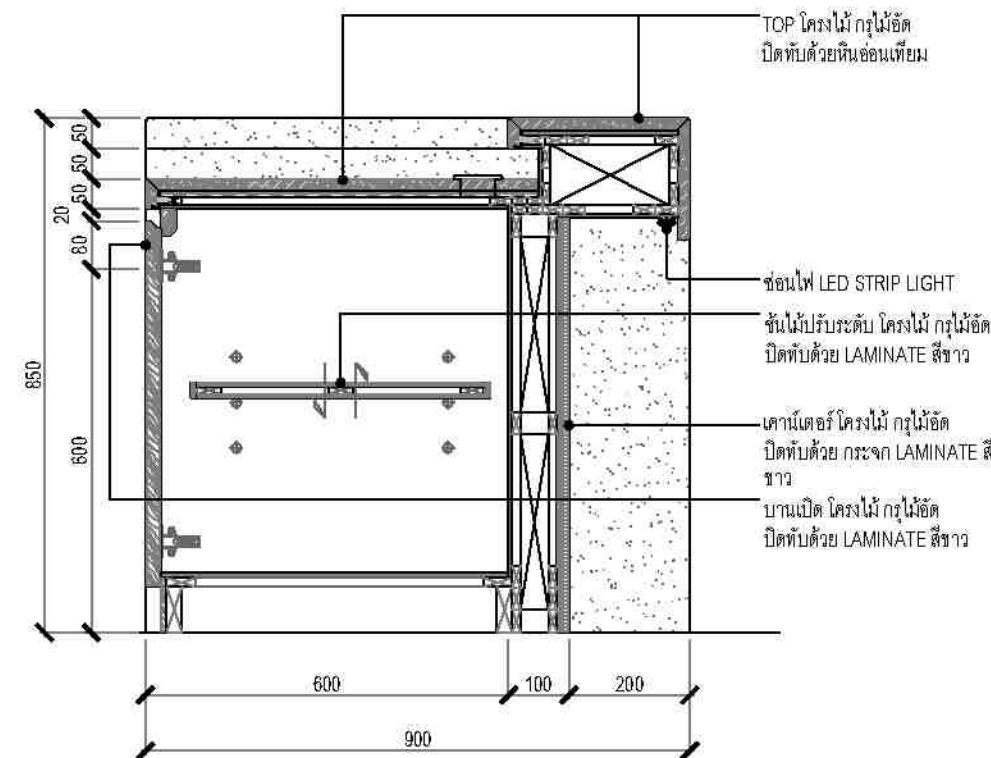

5 SECTION
ID-301 SCALE 1: 12.5 (A3)

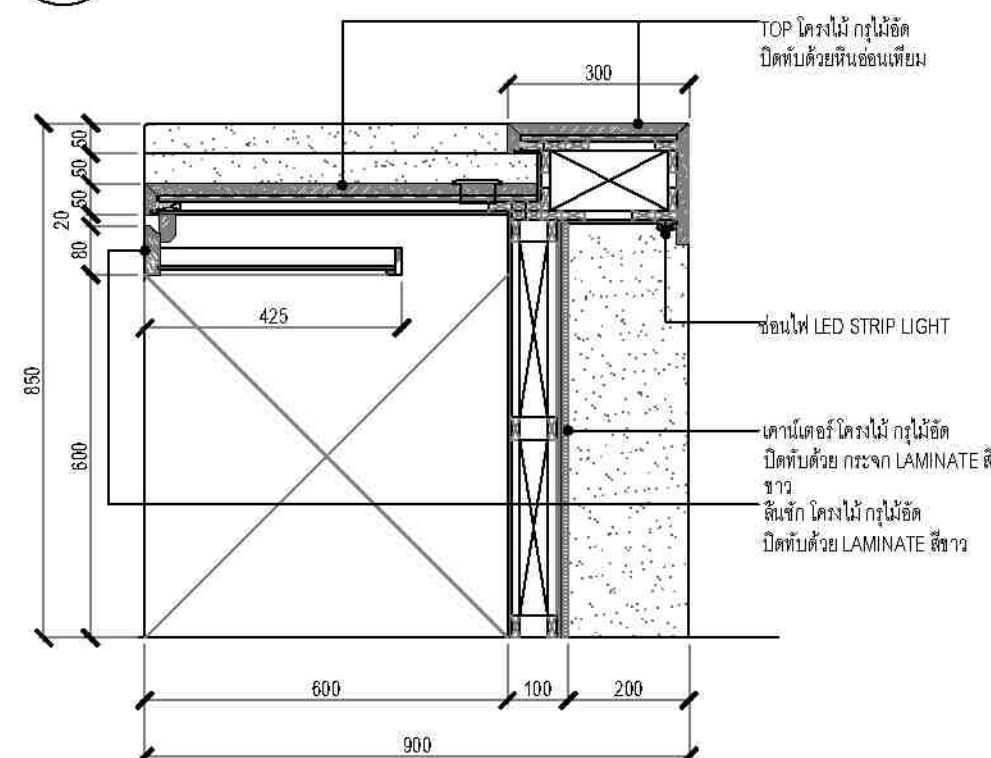

6 SECTION
ID-301 SCALE 1: 12.5 (A3)




ชื่องาน/PROJECT	โครงการจัดซื้อบริการโรคผิวหนัง สถาบันโรคผิวหนัง
สถานที่ / LOCATION	ชั้น ๘ อาคารศูนย์ผิวหนังเป็นเลิศ โรงพยาบาลจุฬาลงกรณ์ กรุงเทพมหานคร
เจ้าของโครงการ / OWNER	สถาบันโรคผิวหนัง กรมการแพทย์ กระทรวงสาธารณสุข

สถาปนิก / ARCHITECTS	วิศวกรไฟฟ้า / ELECTRICAL ENGINEERS
วิศวกรเครื่องกล / MECHANICAL ENGINEERS	วิศวกรโครงสร้าง / STRUCTURE ENGINEERS
วิศวกรสิ่งแวดล้อม / ENVIRONMENTAL ENGINEERS	

ช่างเขียนแบบ / DRAFTMAN	เลขที่แบบ / เลขสาร
NO.	REVISION
	DATE

แบบแปลน / TITLE	B-01, COUNTER
SCALE	1:150
DATE	๗ พฤศจิกายน ๒๕๖๕
DRAWING NO.	ID-301
TOTAL	63

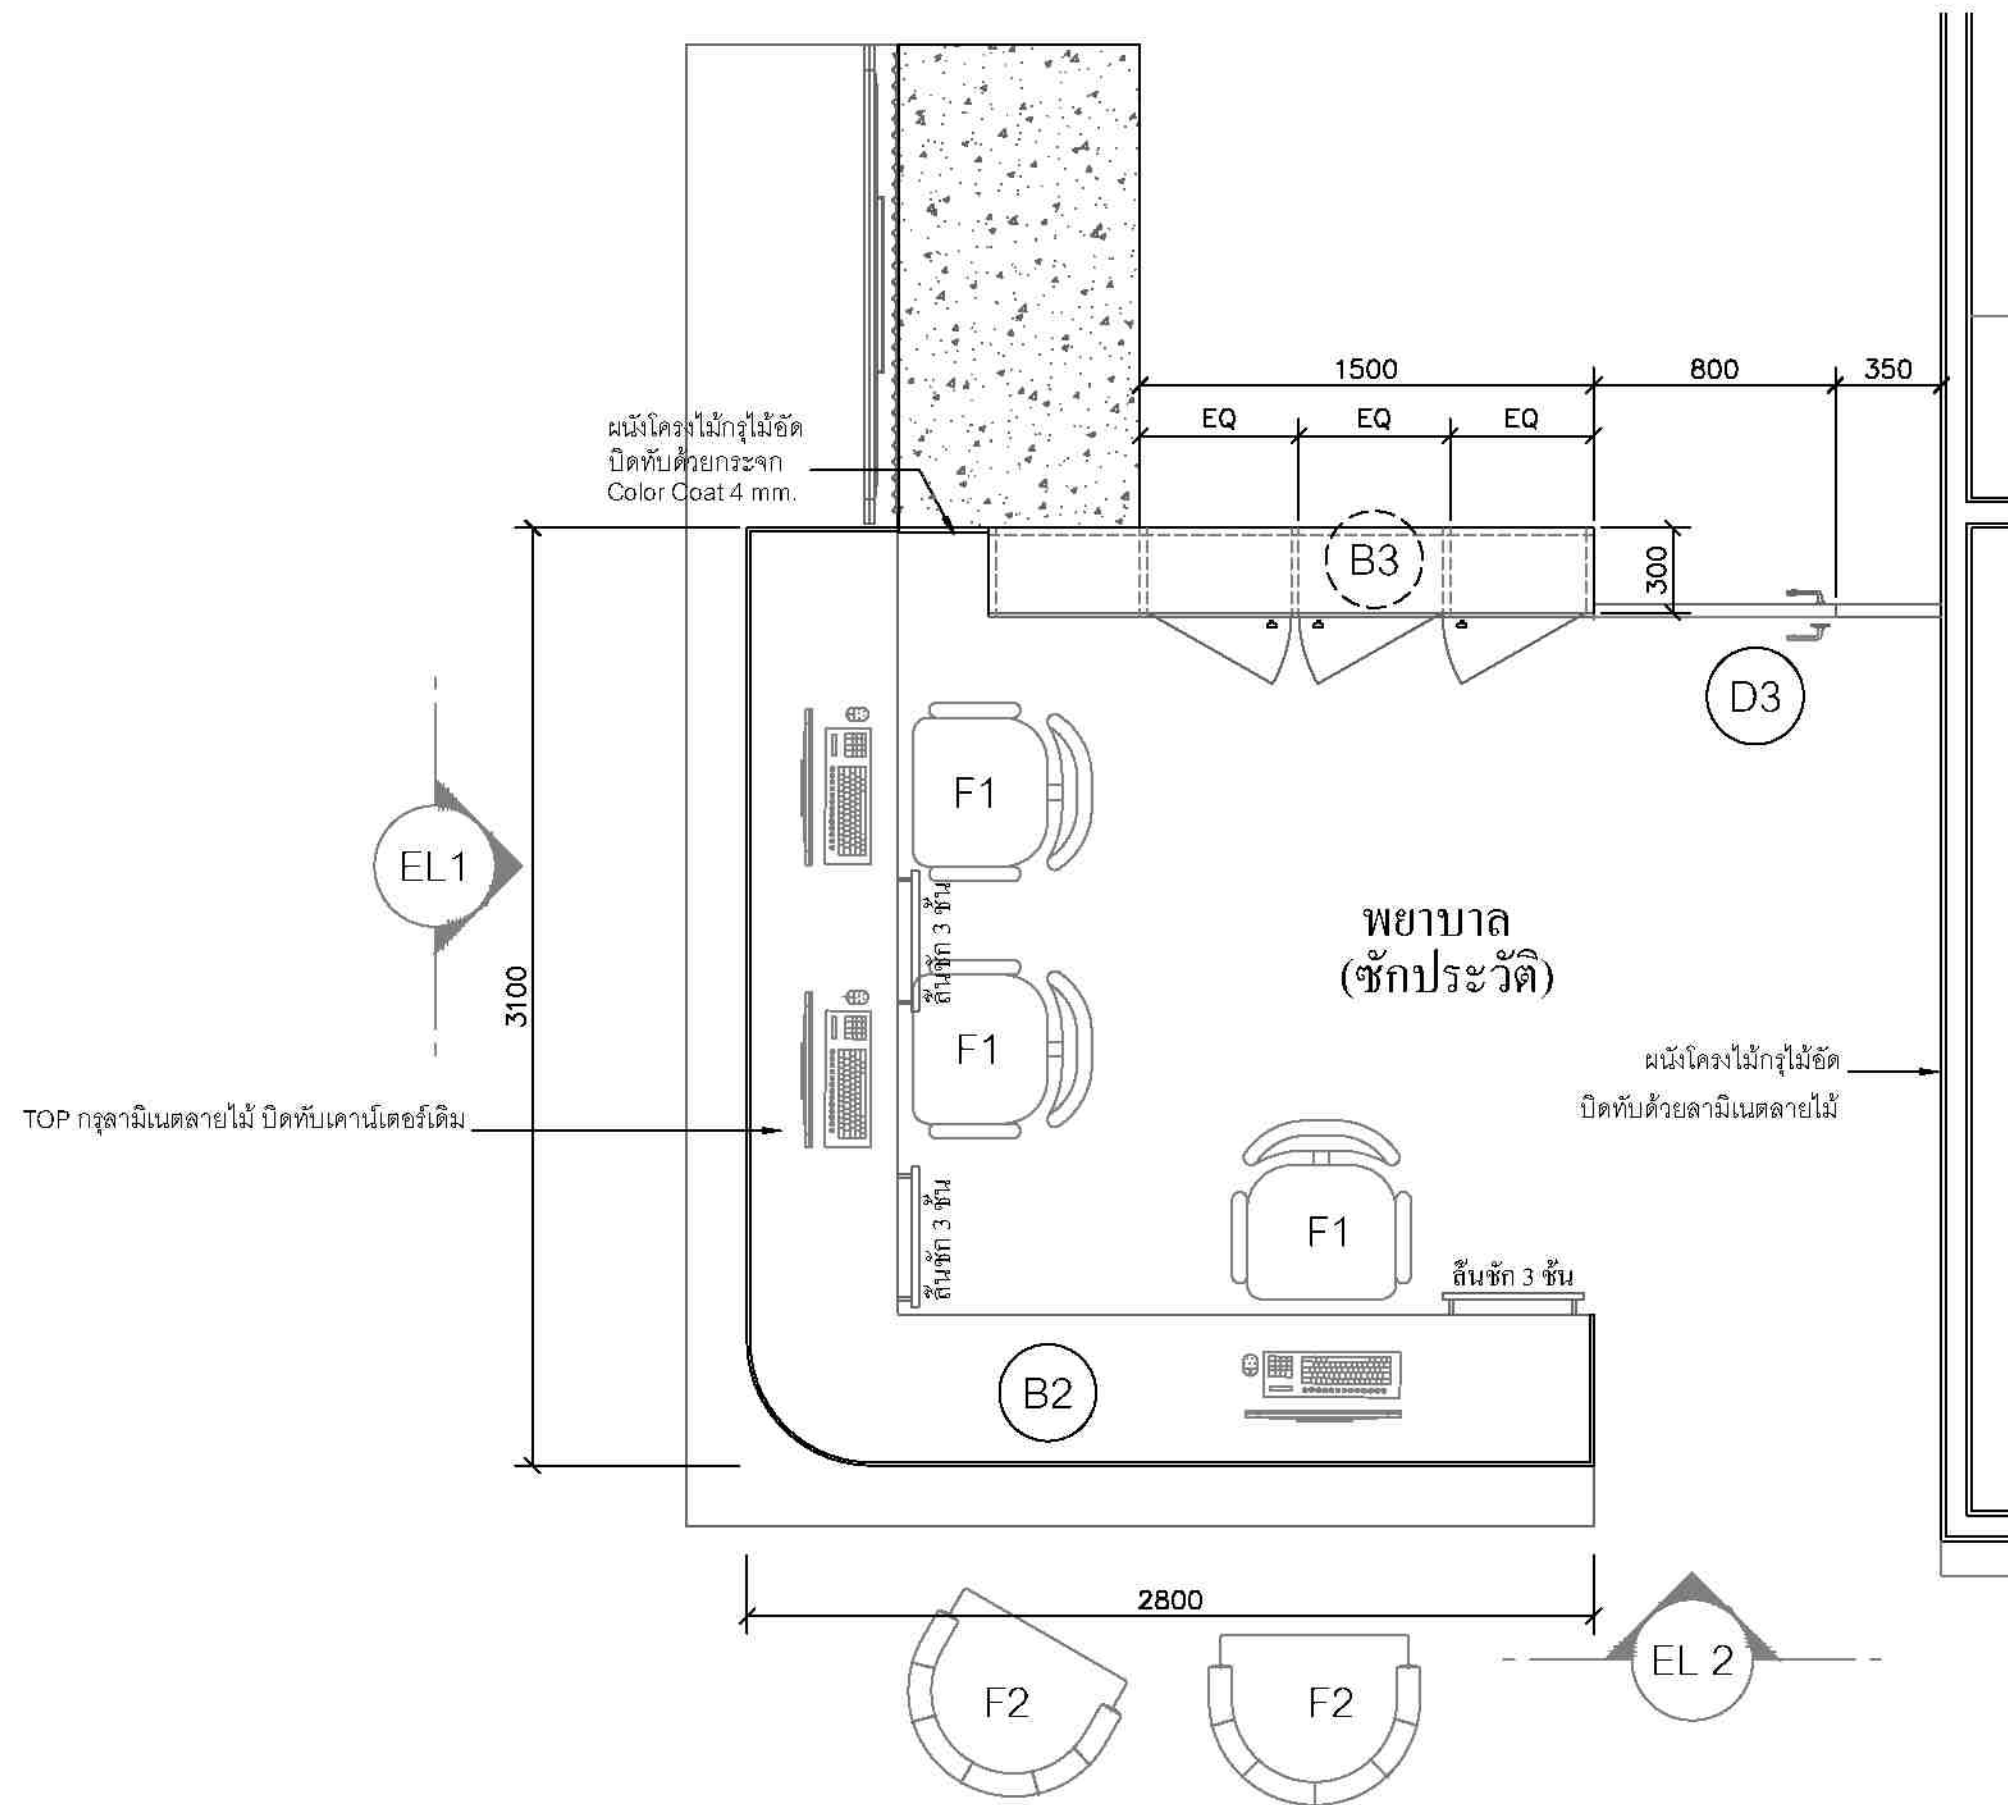


ชื่องาน/PROJECT
โครงการจัดตั้งศูนย์บริการโรคผิวหนัง สถาบันโรคผิวหนัง
สถานที่ / LOCATION
ชั้น 8 อาคารศูนย์รวมแพทย์ โรงพยาบาลรามาธิบดี กรุงเทพมหานคร
เจ้าของโครงการ / OWNER
สถาบันโรคผิวหนัง กรมการแพทย์ กระทรวงสาธารณสุข

สถาปนิก / ARCHITECTS	วิศวกรไฟฟ้า / ELECTRICAL ENGINEERS
	นายภัทร ชุ่มชาติ ส.ศ. 2324
นักตกแต่งภายใน / INTERIOR ARCHITECT	วิศวกรเครื่องกล / MECHANICAL ENGINEERS
นายอภิชาติ ชัยภูมิรัตน์ ก-ธ 1007 นายสุเมธ วัฒนศิริ ส.ศ. 2453	
นายวิเศษ นามศรีรัมย์ ก-ธ 1007	
วิศวกรโยธา / STRUCTURE ENGINEERS	วิศวกรสิ่งแวดล้อม / ENVIRONMENTAL ENGINEERS

STANDARD / DRAFTMAN		
UNIFORM / UNIFORM		
NO.	REVISION	DATE

แบบแปลน / TITLE	
ห้อง พยาบาล	
SCALE 1:25	DRAWING NO. DD-302
DATE ๓ พฤศจิกายน ๒๕๕๕	TOTAL 63
แบบแปลนนี้เป็นลิขสิทธิ์ของกรมการแพทย์ กระทรวงสาธารณสุข ห้ามทำซ้ำโดยไม่ได้รับอนุญาต	

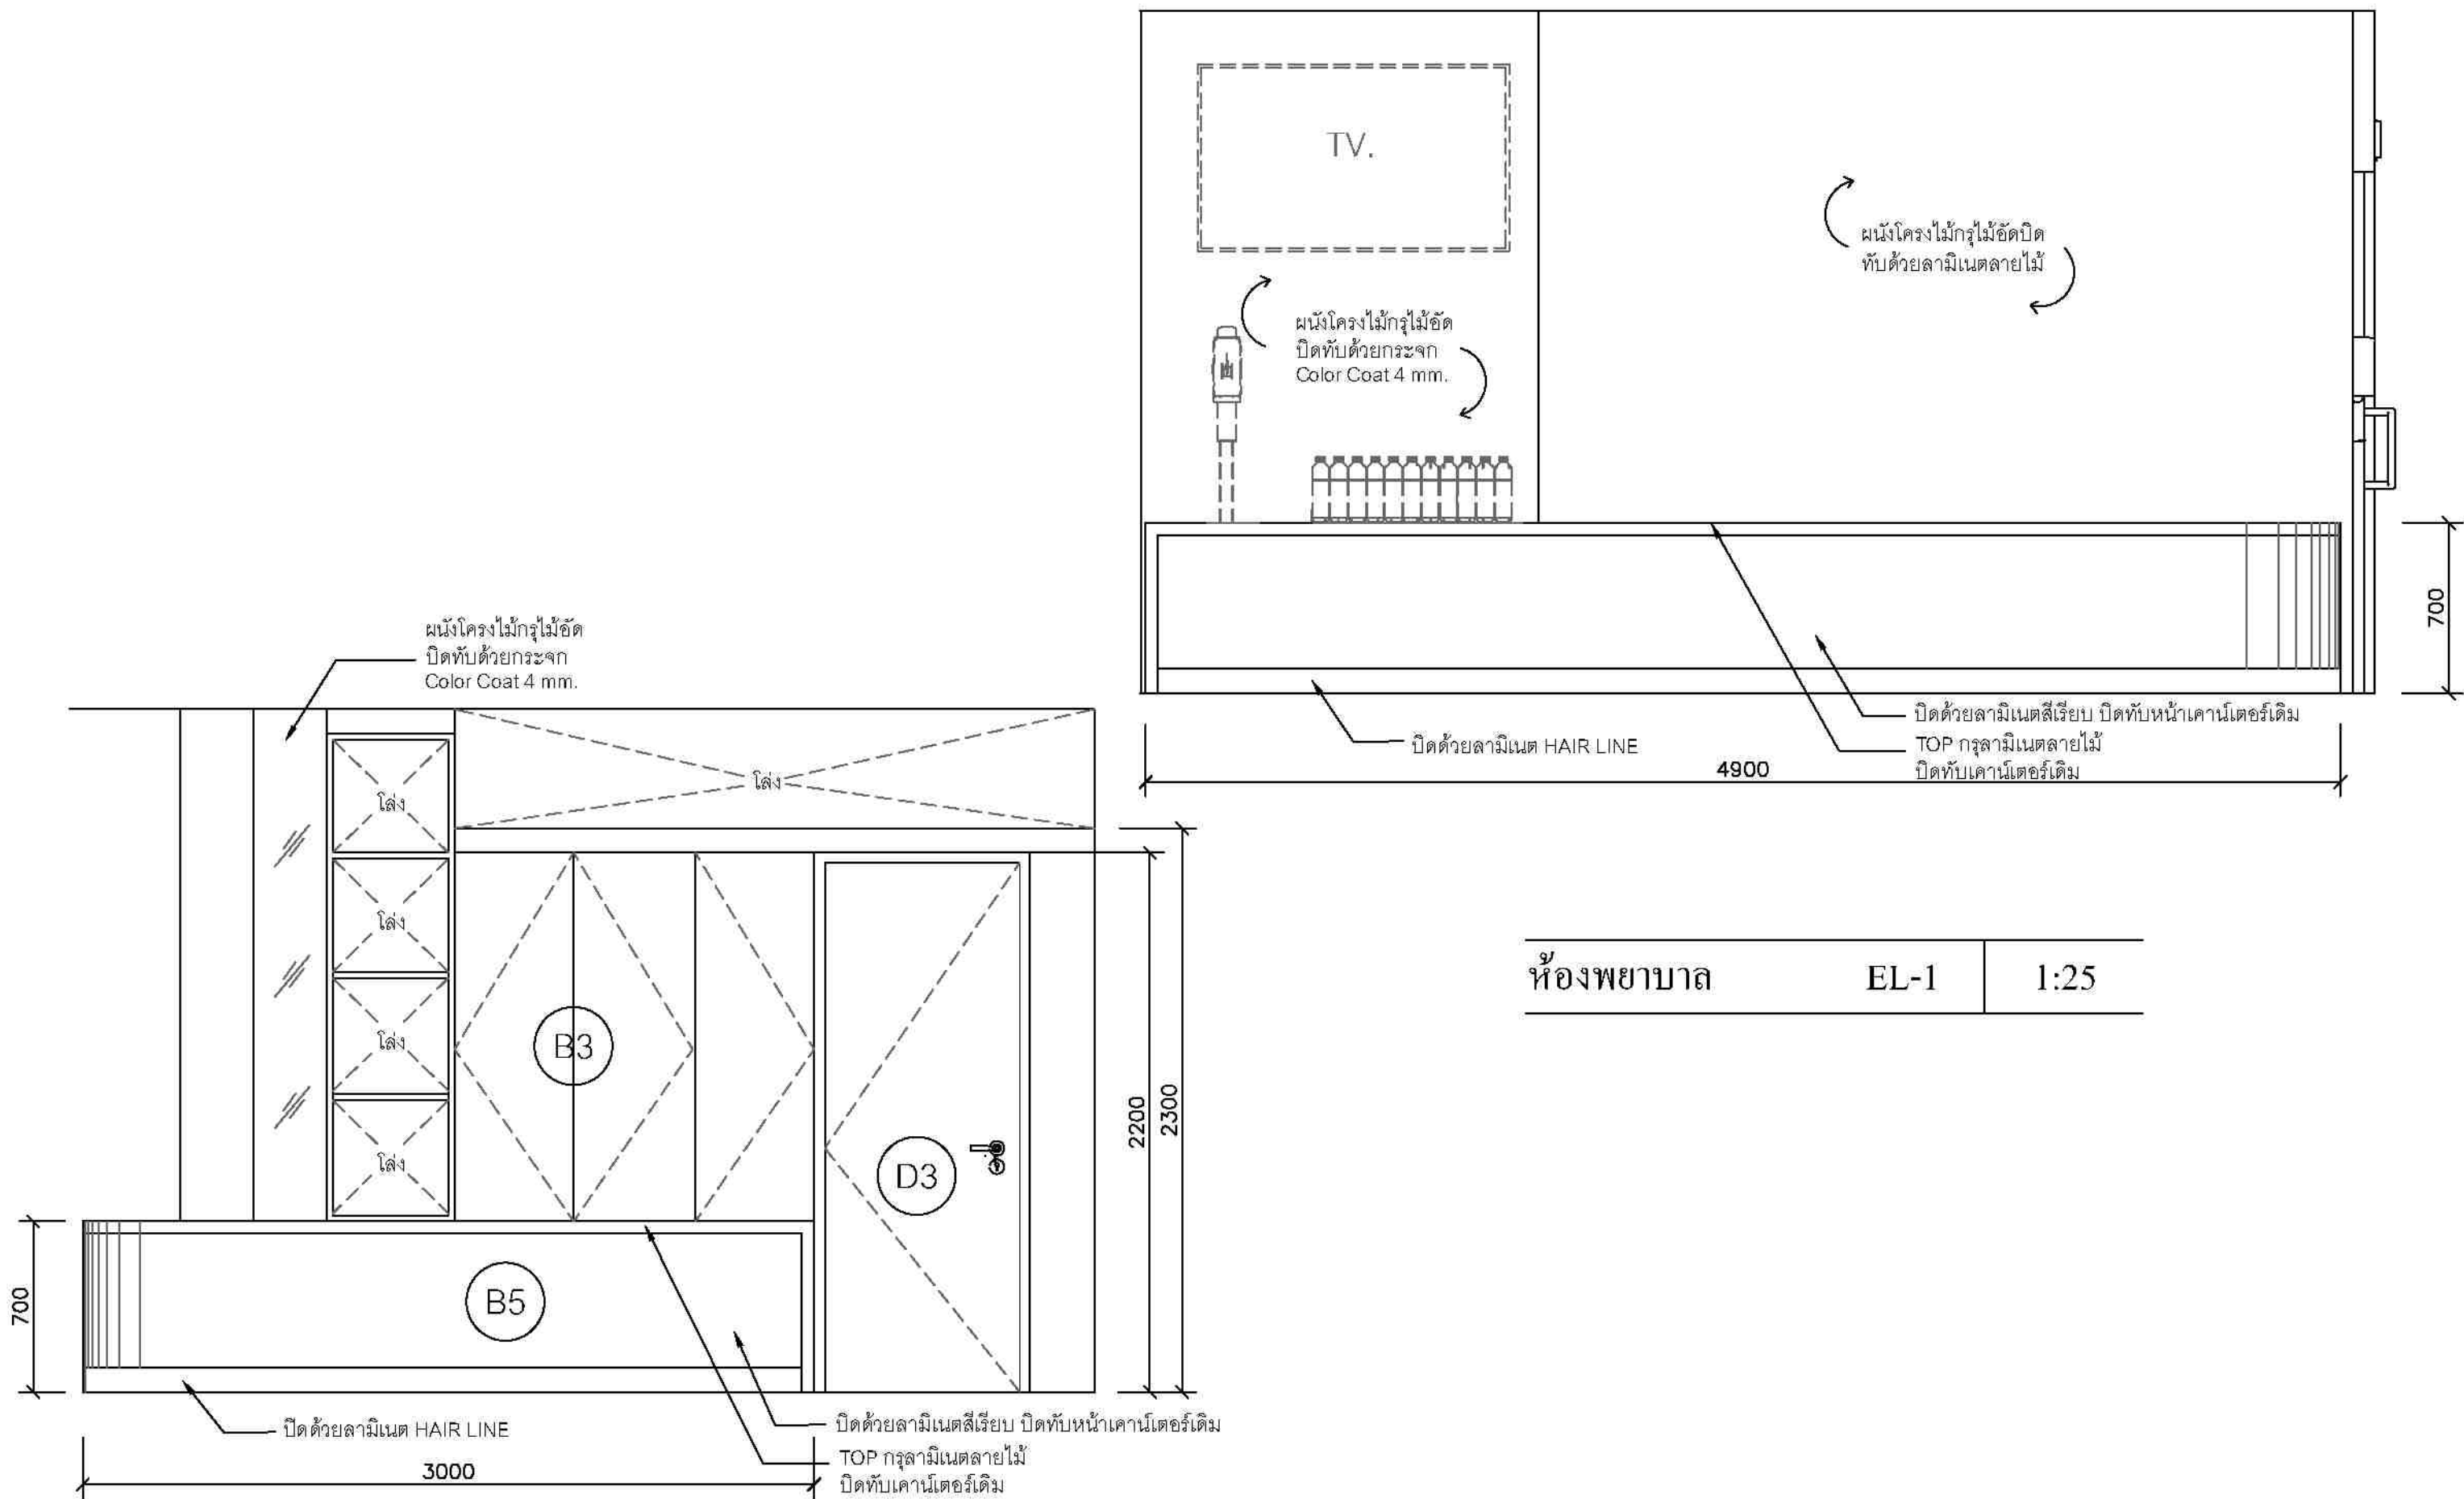

ห้องพยาบาล	EL-1	1:25
------------	------	------

ห้อง พยาบาล	EL-2	1:25
-------------	------	------




โครงการ/PROJECT โครงการจัดตั้งศูนย์บริการโรคผิวหนัง สถาบันโรคผิวหนัง
สถานที่ / LOCATION ชั้น 5 อาคารศูนย์ตรวจและบำบัดโรคติดต่อทางเพศสัมพันธ์ บางกอก
เจ้าของโครงการ / OWNER สถาบันโรคผิวหนัง กรมการแพทย์ กระทรวงสาธารณสุข

สถาปนิก / ARCHITECTS	วิศวกรไฟฟ้า / ELECTRICAL ENGINEERS
นักออกแบบภายใน / INTERIOR ARCHITECT	วิศวกรเครื่องกล / MECHANICAL ENGINEERS
วิศวกรโครงสร้าง / STRUCTURE ENGINEERS	วิศวกรสิ่งแวดล้อม / ENVIRONMENTAL ENGINEERS

ENGINEER / DRAFTMAN		
NO. / REV.		
NO.	REVISION	DATE

แบบแปลน / TITLE	
ห้อง พยาบาล ELEVATION	
SCALE 1:25 ID-323	DRAWING NO. ID-303
DATE ท พฤษจิกายน 2555	TOTAL 63

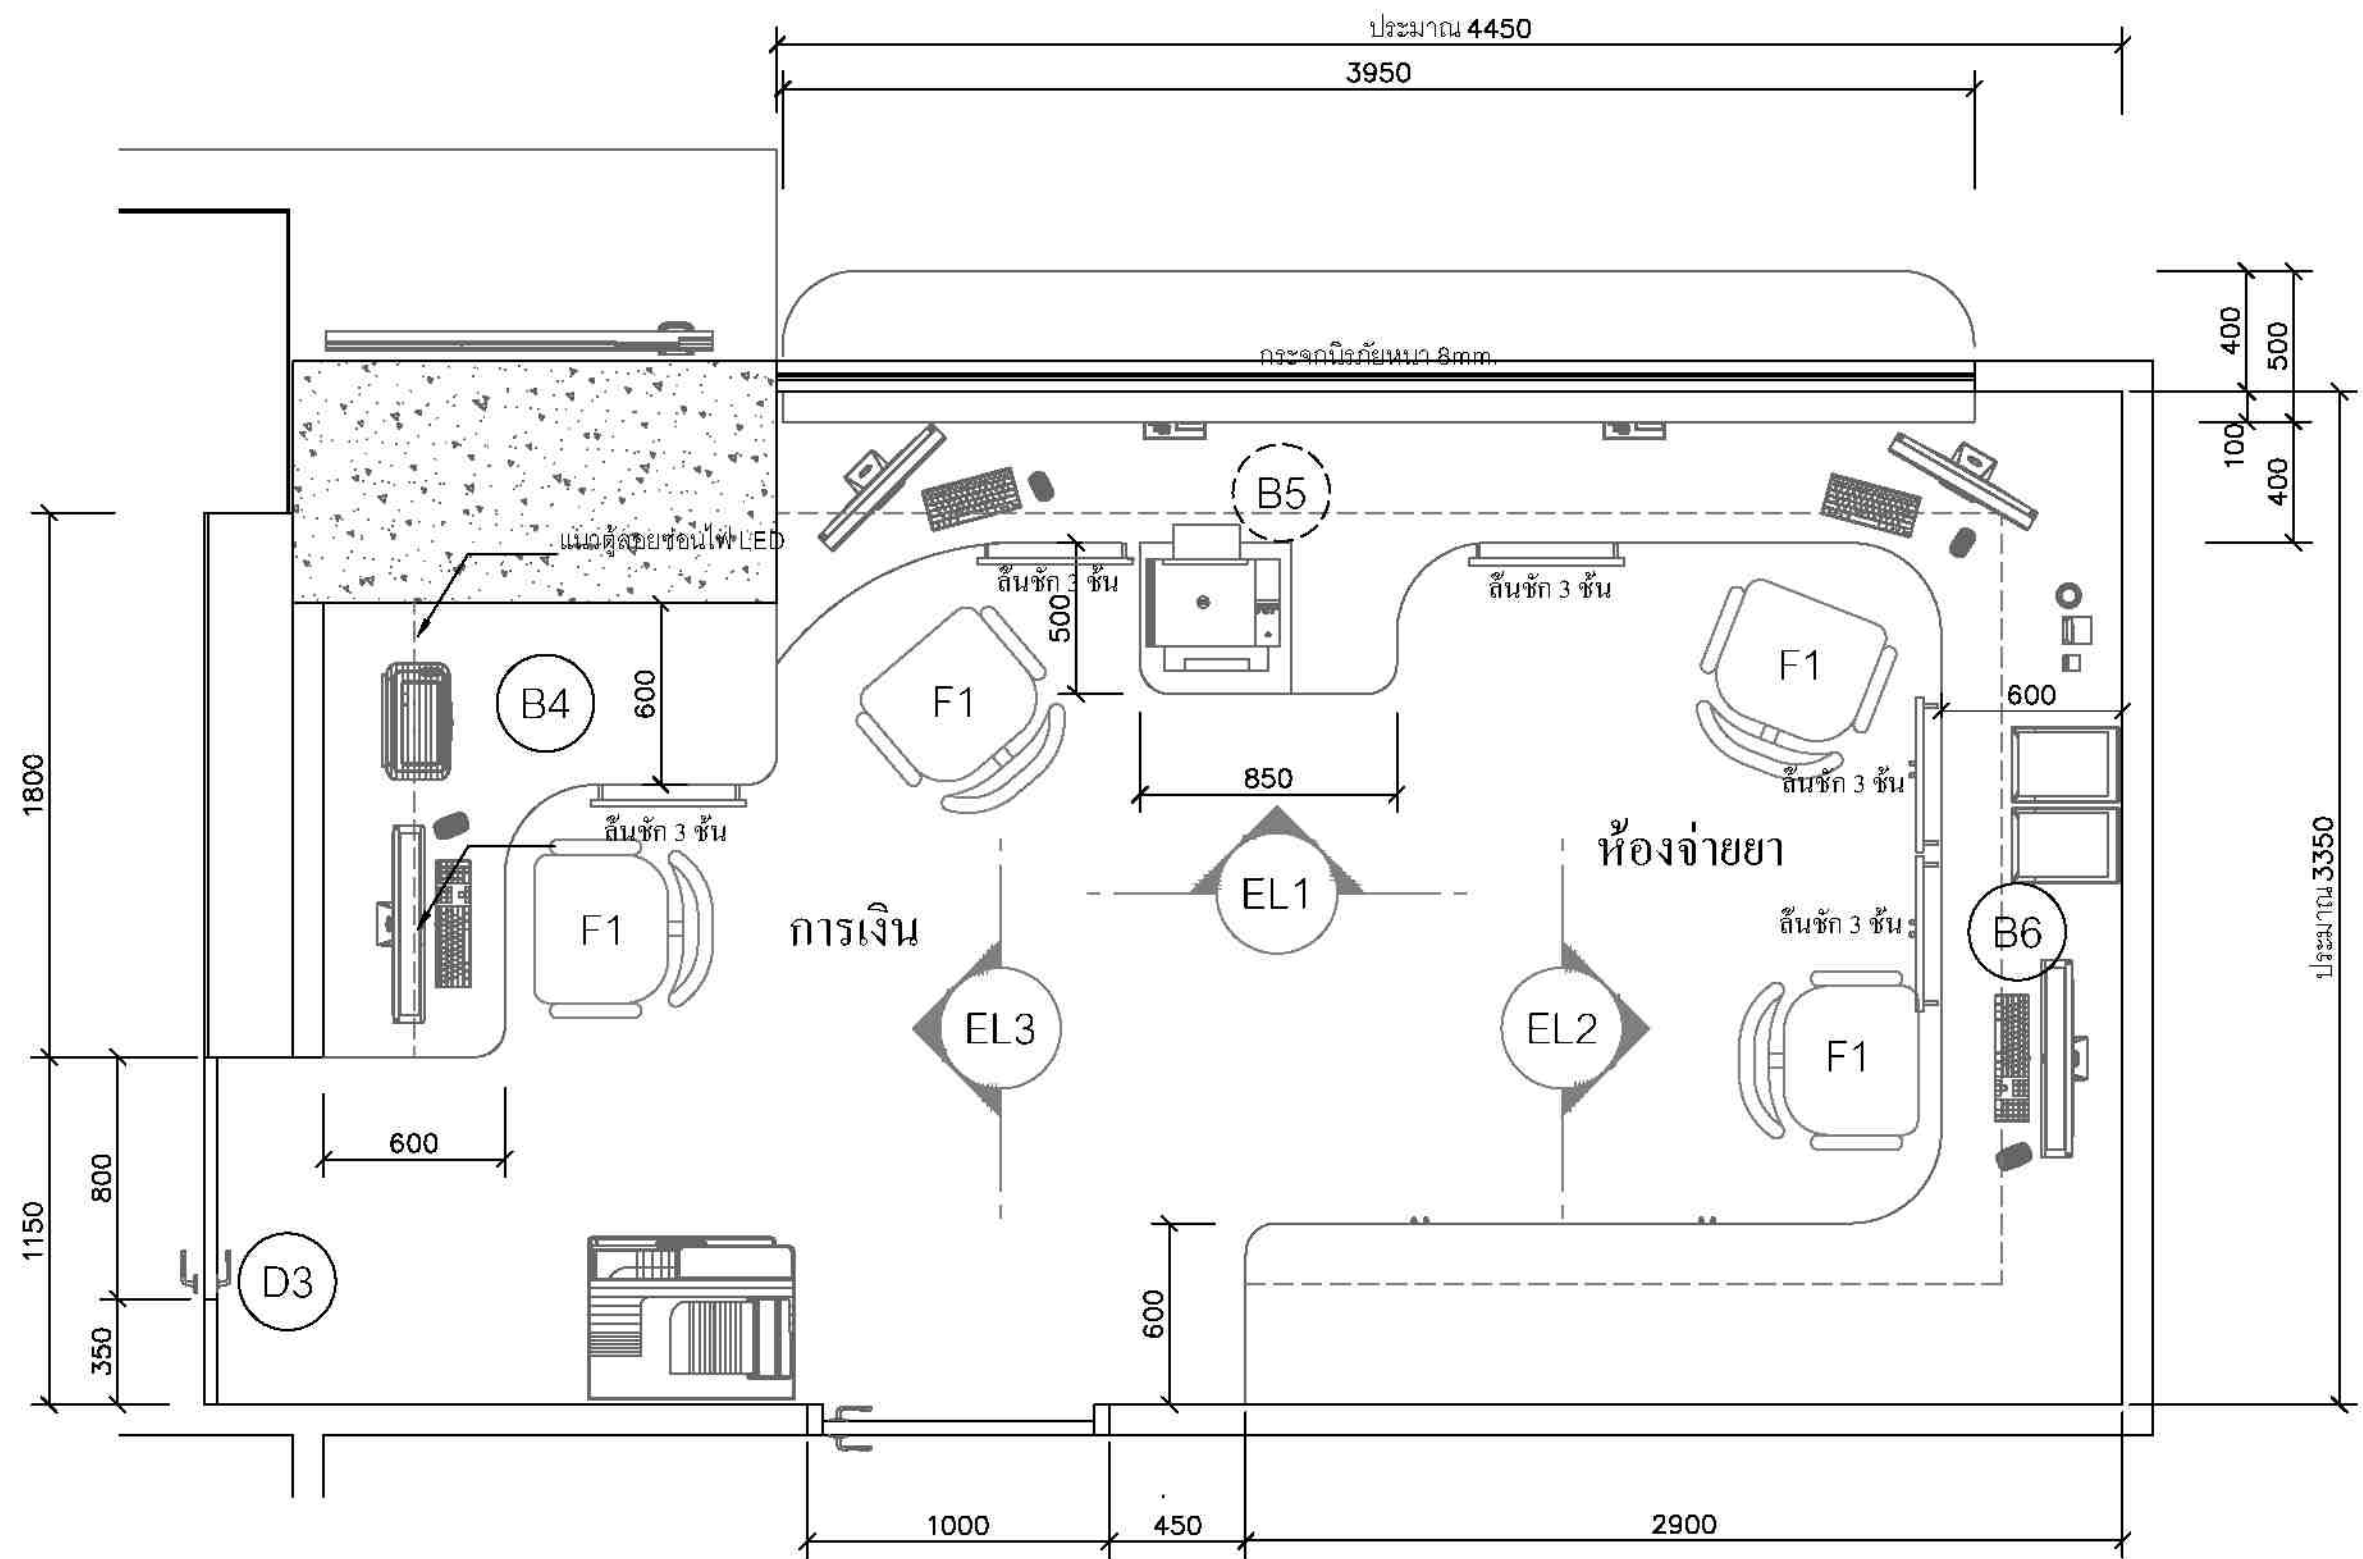

ห้องฉายยา, การเงิน PLAN 1:25




ชื่องาน/PROJECT โครงการจัดตั้งศูนย์บริการโรคผิวหนัง สถาบันโรคผิวหนัง	
สถานที่ / LOCATION ชั้น 5 อาคารศูนย์การแพทย์ โรงพยาบาลพระมงกุฎเกล้า กรุงเทพฯ	
เจ้าของโครงการ / OWNER สถาบันโรคผิวหนัง กรมการแพทย์ กระทรวงสาธารณสุข	

สถาปนิก / ARCHITECTS	วิศวกรไฟฟ้า / ELECTRICAL ENGINEERS
นักออกแบบ / INTERIOR ARCHITECT	วิศวกรเครื่องกล / MECHANICAL ENGINEERS
วิศวกรโครงสร้าง / STRUCTURE ENGINEERS	วิศวกรสิ่งแวดล้อม / ENVIRONMENTAL ENGINEERS

ช่างเขียนแบบ / DRAFTMAN		
เลขที่แบบ / เลขสาร		
NO.	REVISION	DATE

แบบแปลน / TITLE ห้องฉายยา, การเงิน	
SCALE 1:25	DRAWING NO. DD-304
DATE พ.ศ. ๒๕๖๕	TOTAL 63

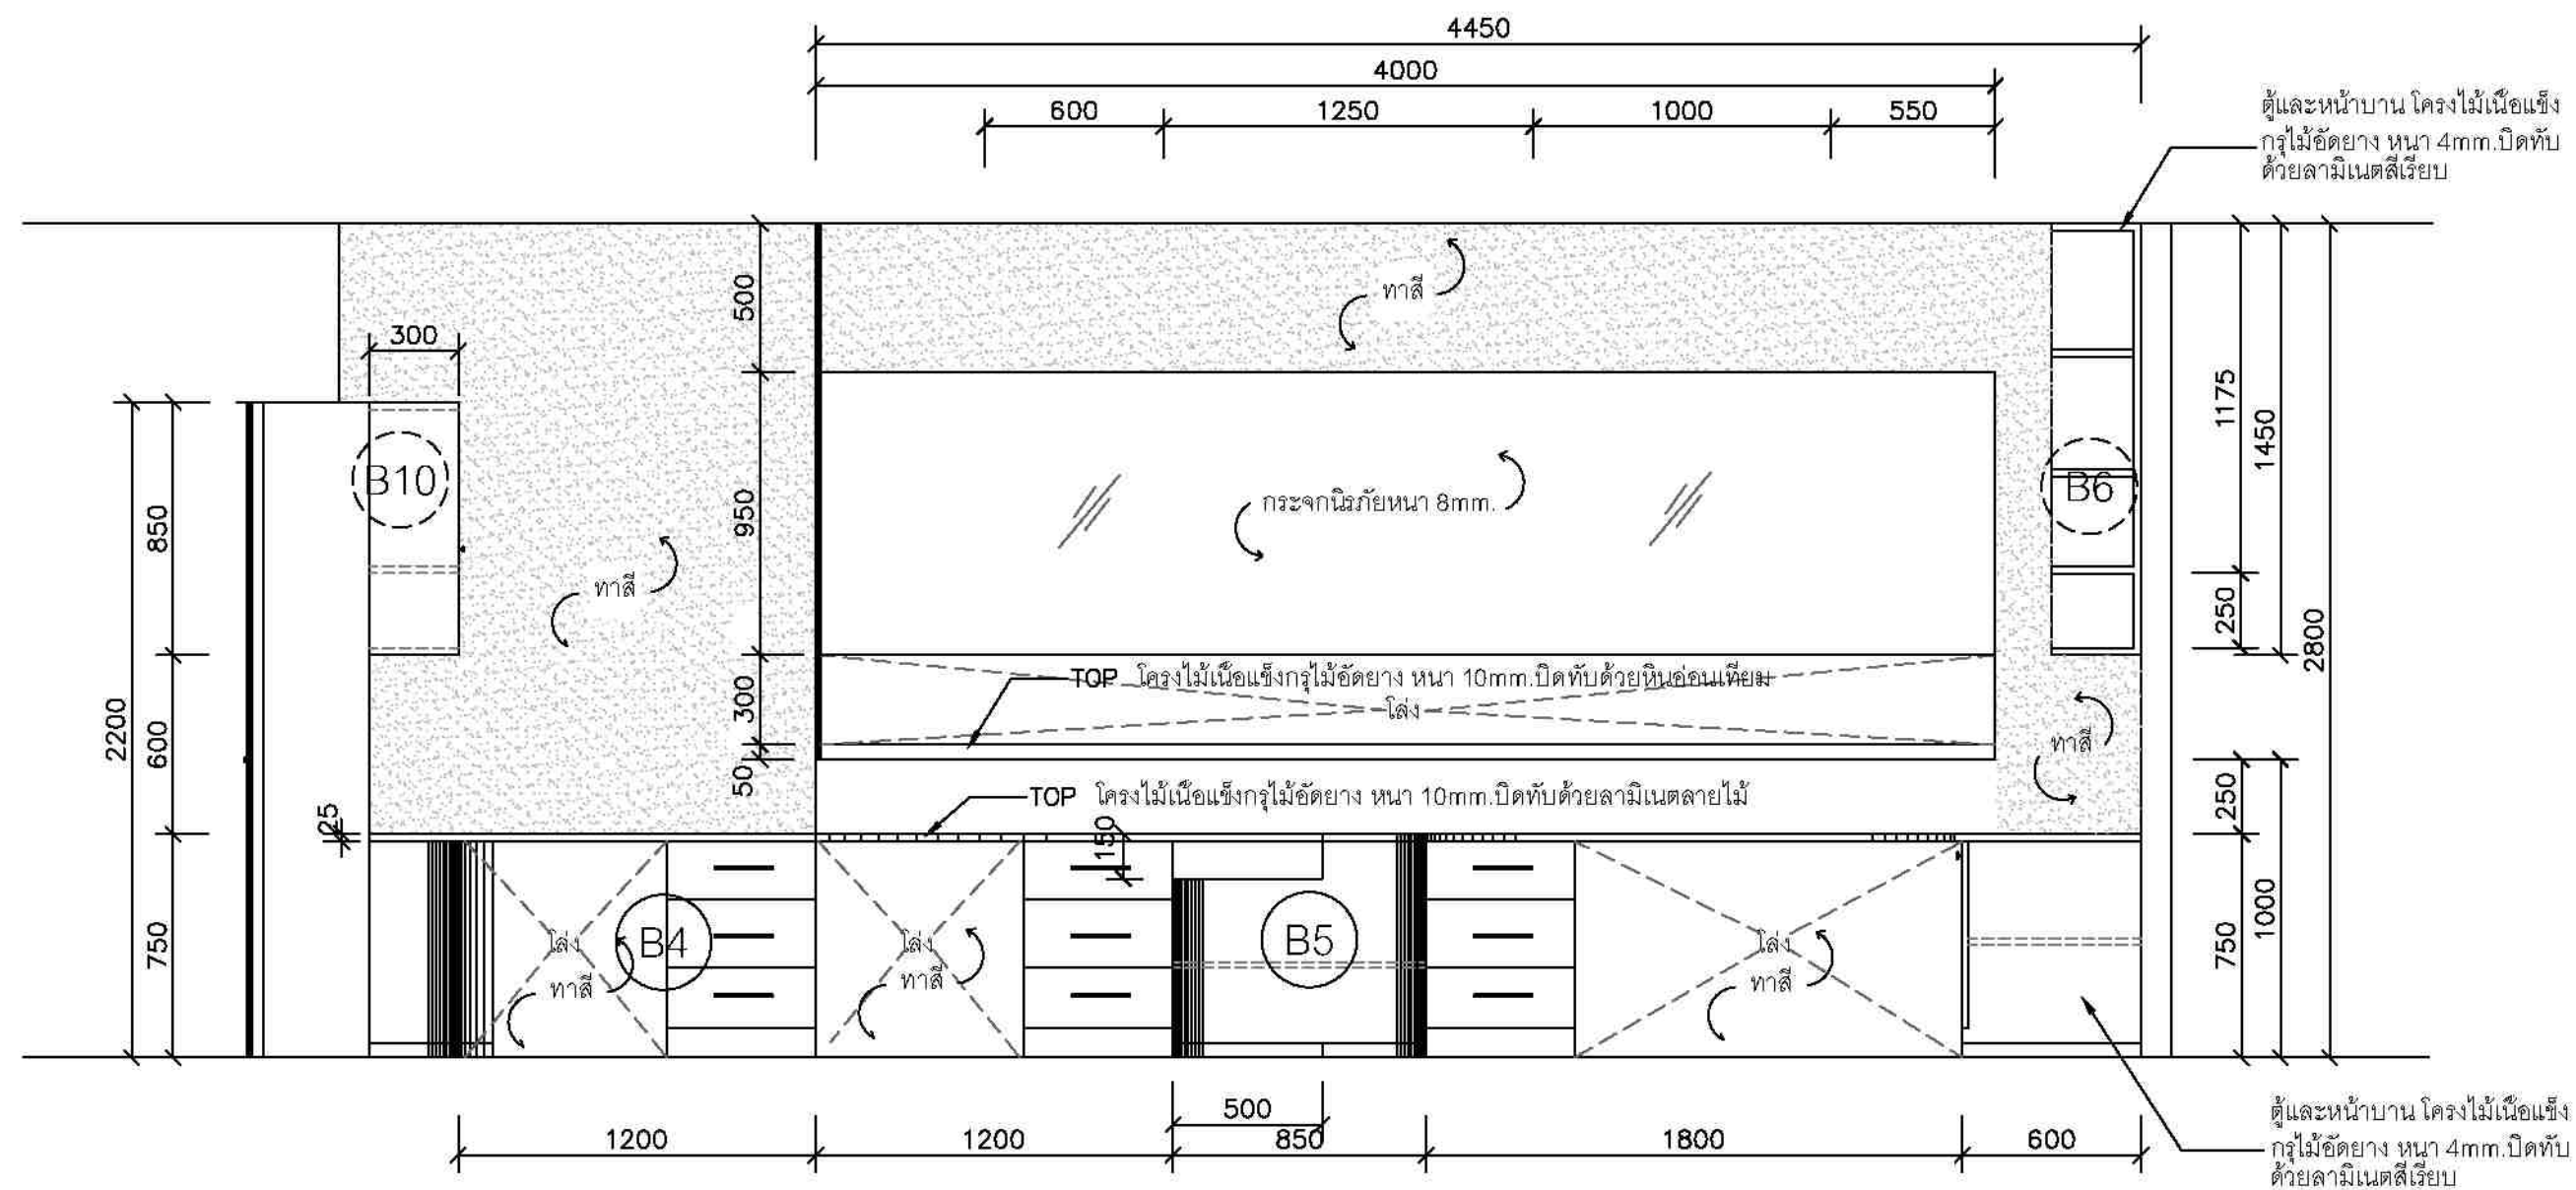


ชื่องาน/PROJECT โครงการจัดตั้งศูนย์บริการโรคผิวหนัง สถาบันโรคผิวหนัง
สถานที่ / LOCATION ชั้น 5 อาคารศูนย์บริการโรคผิวหนัง โรงพยาบาลศิริราช
เจ้าของโครงการ / OWNER สถาบันโรคผิวหนัง กรมการแพทย์ กระทรวงสาธารณสุข

สถาปนิก / ARCHITECTS	วิศวกรไฟฟ้า / ELECTRICAL ENGINEERS
นักออกแบบ / INTERIOR ARCHITECT	วิศวกรเครื่องกล / MECHANICAL ENGINEERS
วิศวกรโครงสร้าง / STRUCTURE ENGINEERS	วิศวกรสิ่งแวดล้อม / ENVIRONMENTAL ENGINEERS

STANDARD / DRAFTMAN		
NO. / NO.		
NO.	REVISION	DATE

แบบแปลน / TITLE	
ห้องจ่ายยา, การเงิน ELEVATION	
SCALE 1 : 25	DRAWING NO. DD-305
DATE ๓ พฤศจิกายน ๒๕๖๕	TOTAL 63
แบบแปลนนี้เป็นเอกสารของบริษัทฯ ห้ามทำซ้ำโดยไม่ได้รับอนุญาต	

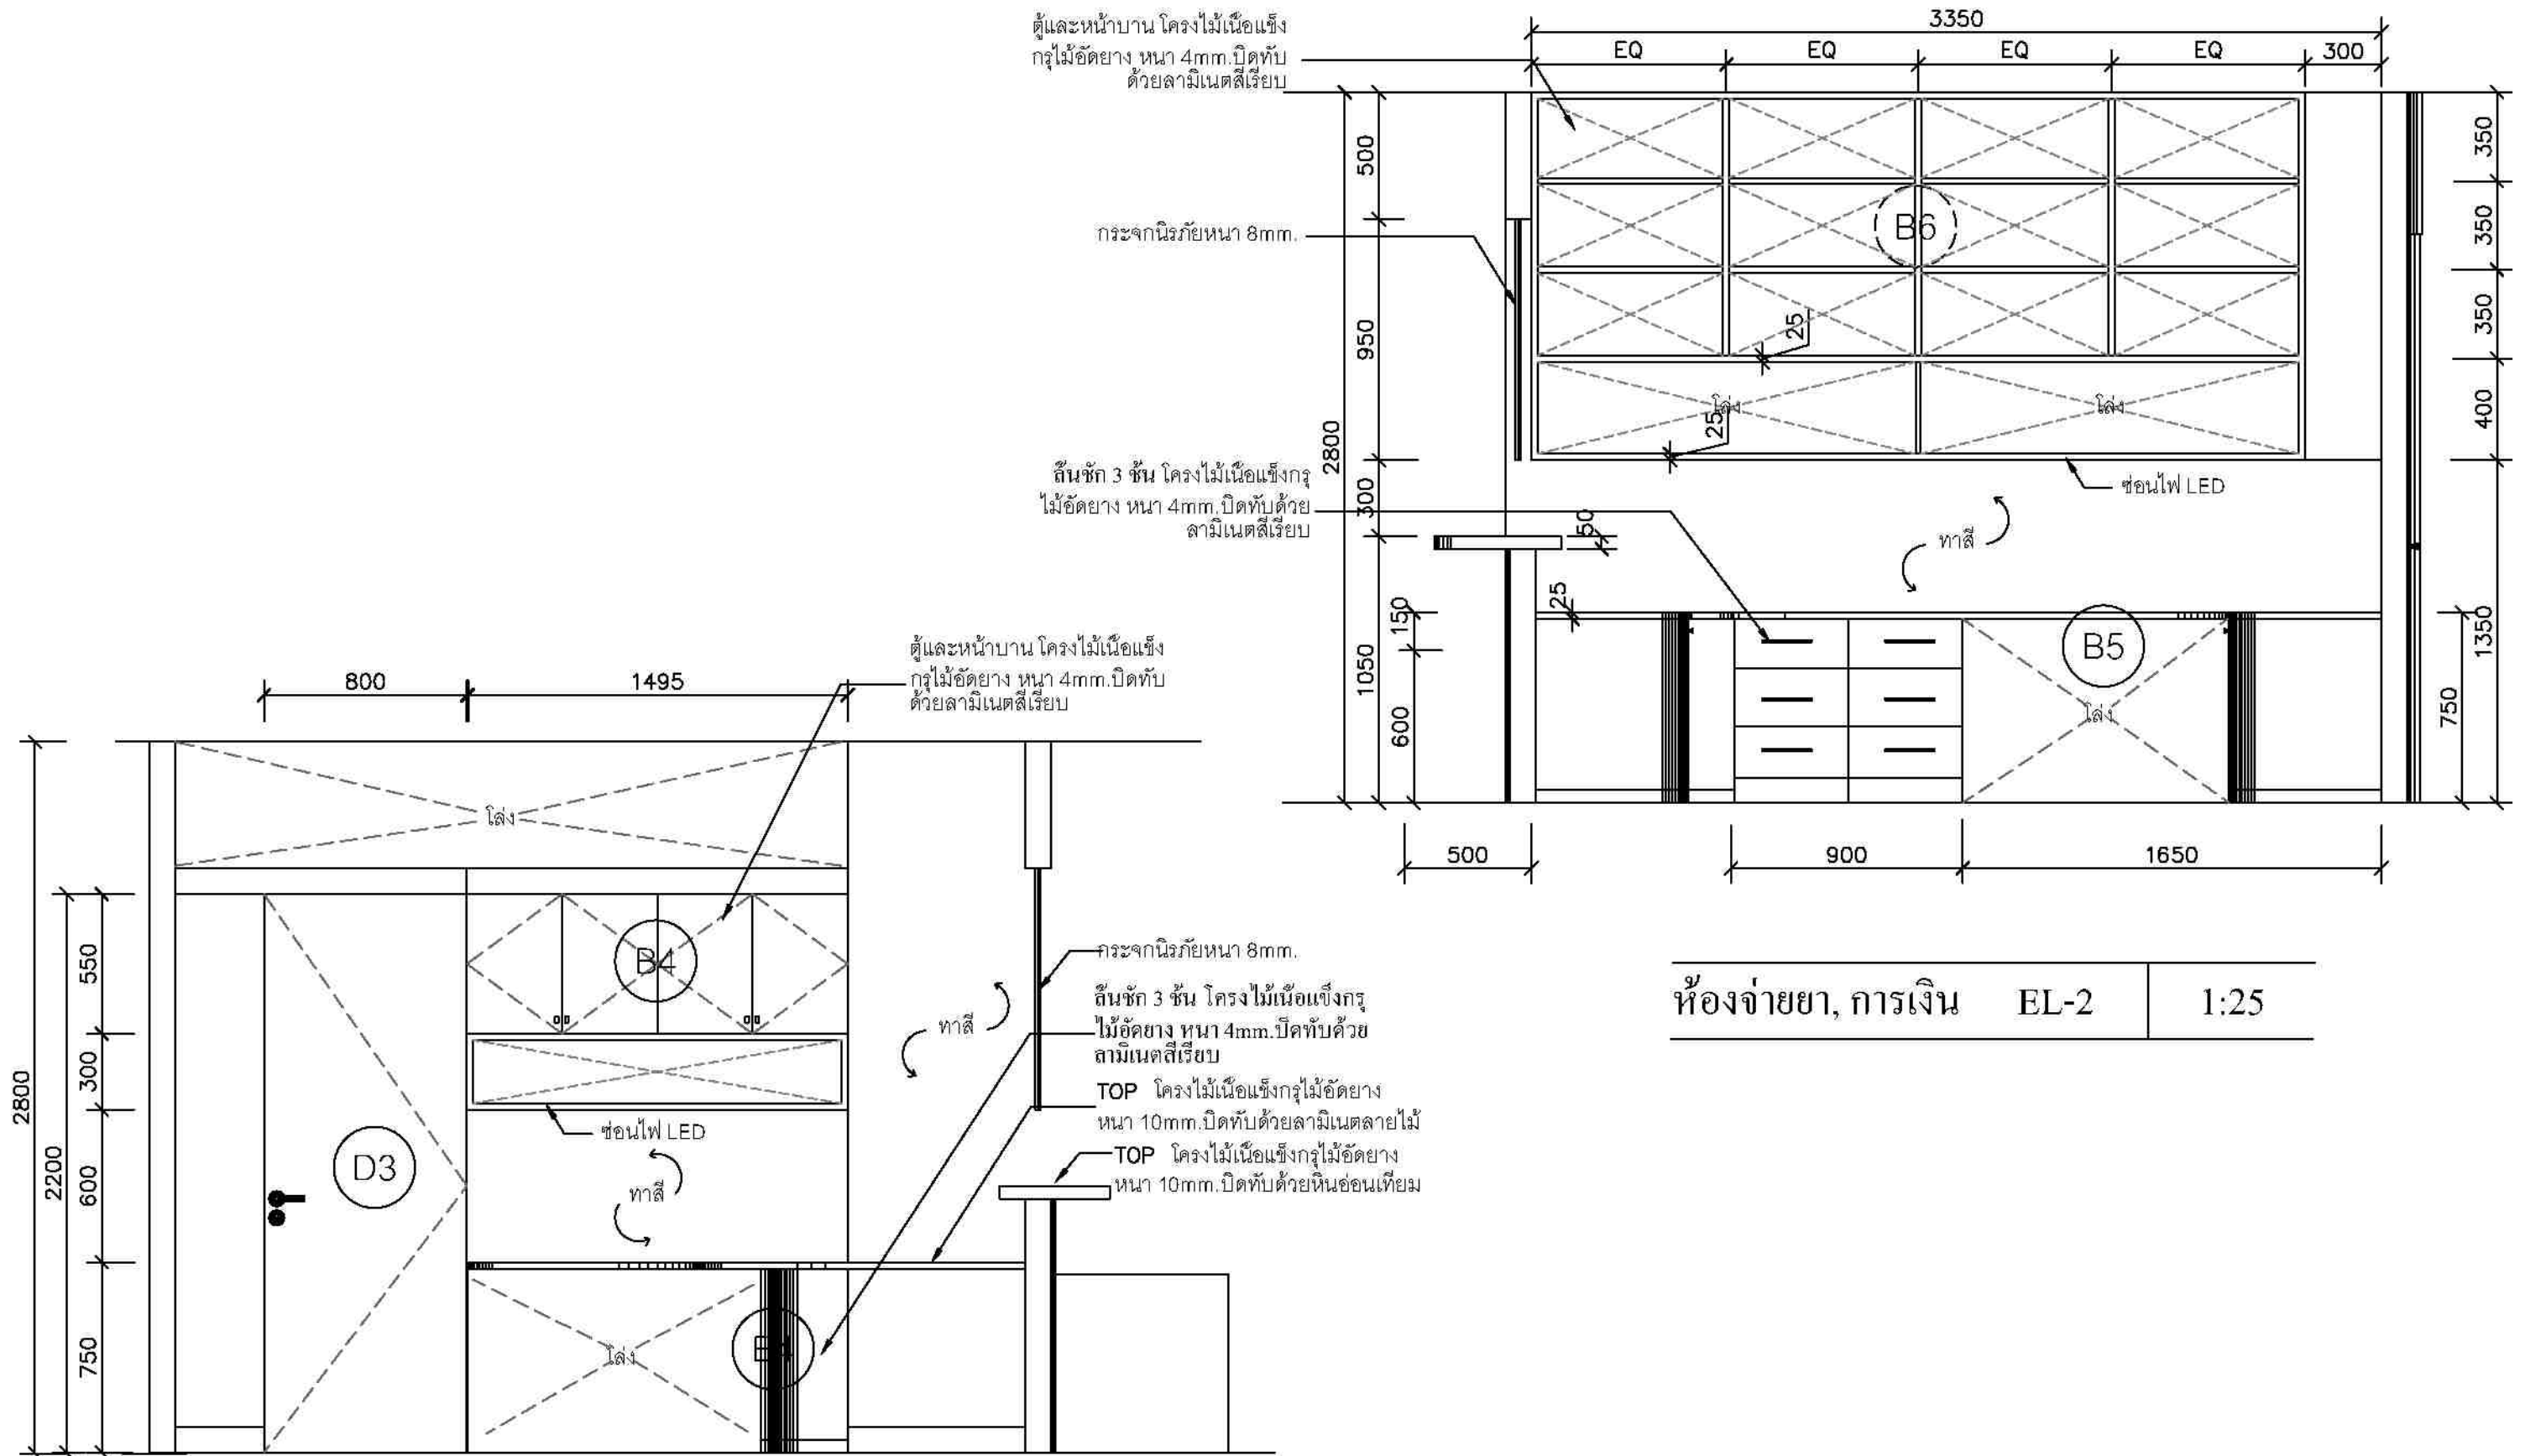

ห้องจ่ายยา, การเงิน EL-2 1:25

ห้องจ่ายยา, การเงิน EL-3 1:25




ชื่องาน/PROJECT	โครงการจัดตั้งศูนย์บริการโรคผิวหนัง สถาบันโรคผิวหนัง
สถานที่ / LOCATION	ชั้น 5 อาคารศูนย์รวมแพทย์ โรงพยาบาลรามาธิบดี กรุงเทพมหานคร
เจ้าของโครงการ / OWNER	สถาบันโรคผิวหนัง กรมการแพทย์ กระทรวงสาธารณสุข


สถาปนิก / ARCHITECTS	วิศวกรไฟฟ้า / ELECTRICAL ENGINEERS
นักออกแบบ / DESIGNER	นักออกแบบ / DESIGNER
นักออกแบบ / DESIGNER	นักออกแบบ / DESIGNER
ช่างเขียนแบบ / DRAFTMAN	ช่างเขียนแบบ / DRAFTMAN
ช่างเขียนแบบ / DRAFTMAN	ช่างเขียนแบบ / DRAFTMAN
แบบแปลน / TITLE	ห้องจ่ายยา, การเงิน ELEVATION
SCALE	1:25
DATE	ท. พุทธศักราช 2565
DRAWING NO.	DD-308
TOTAL	63

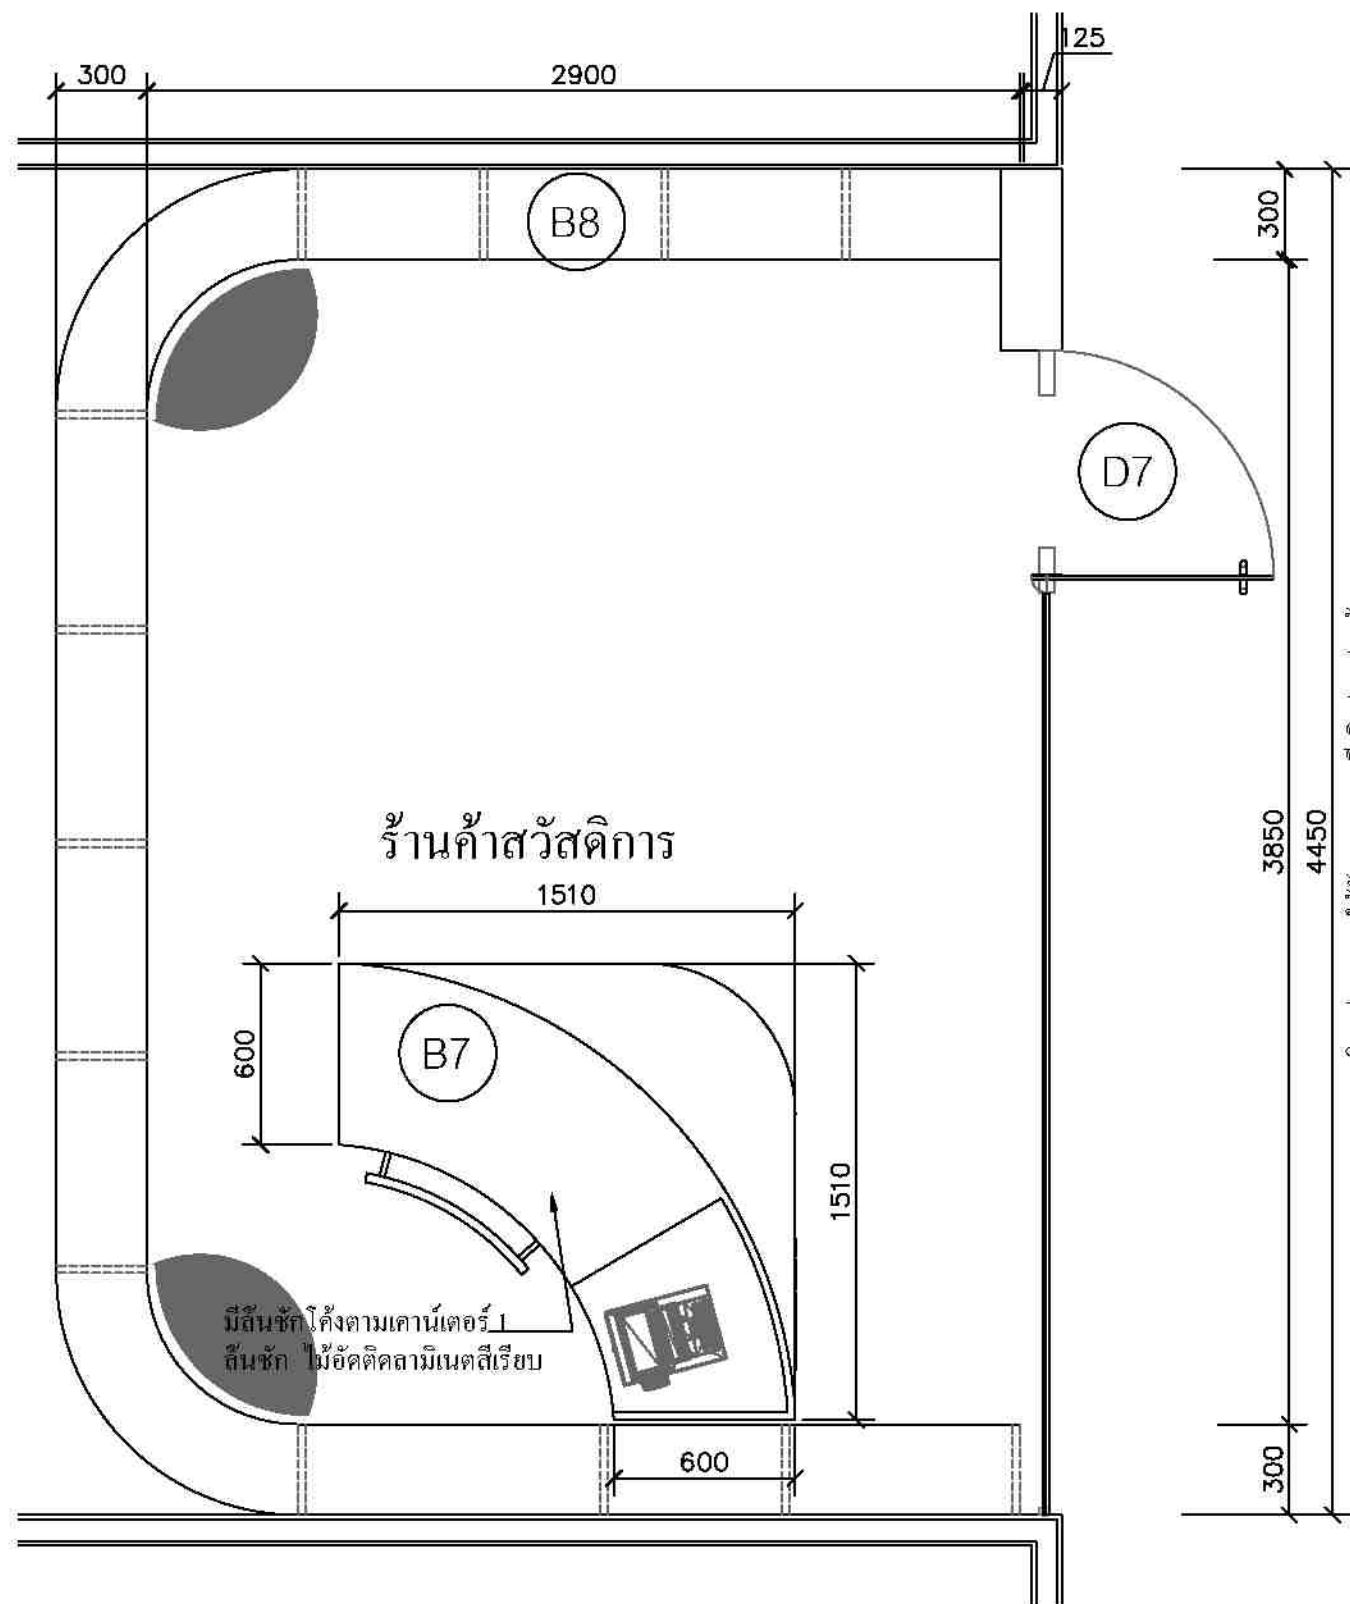

ร้านค้าสวัสดิการ PLAN 1:25

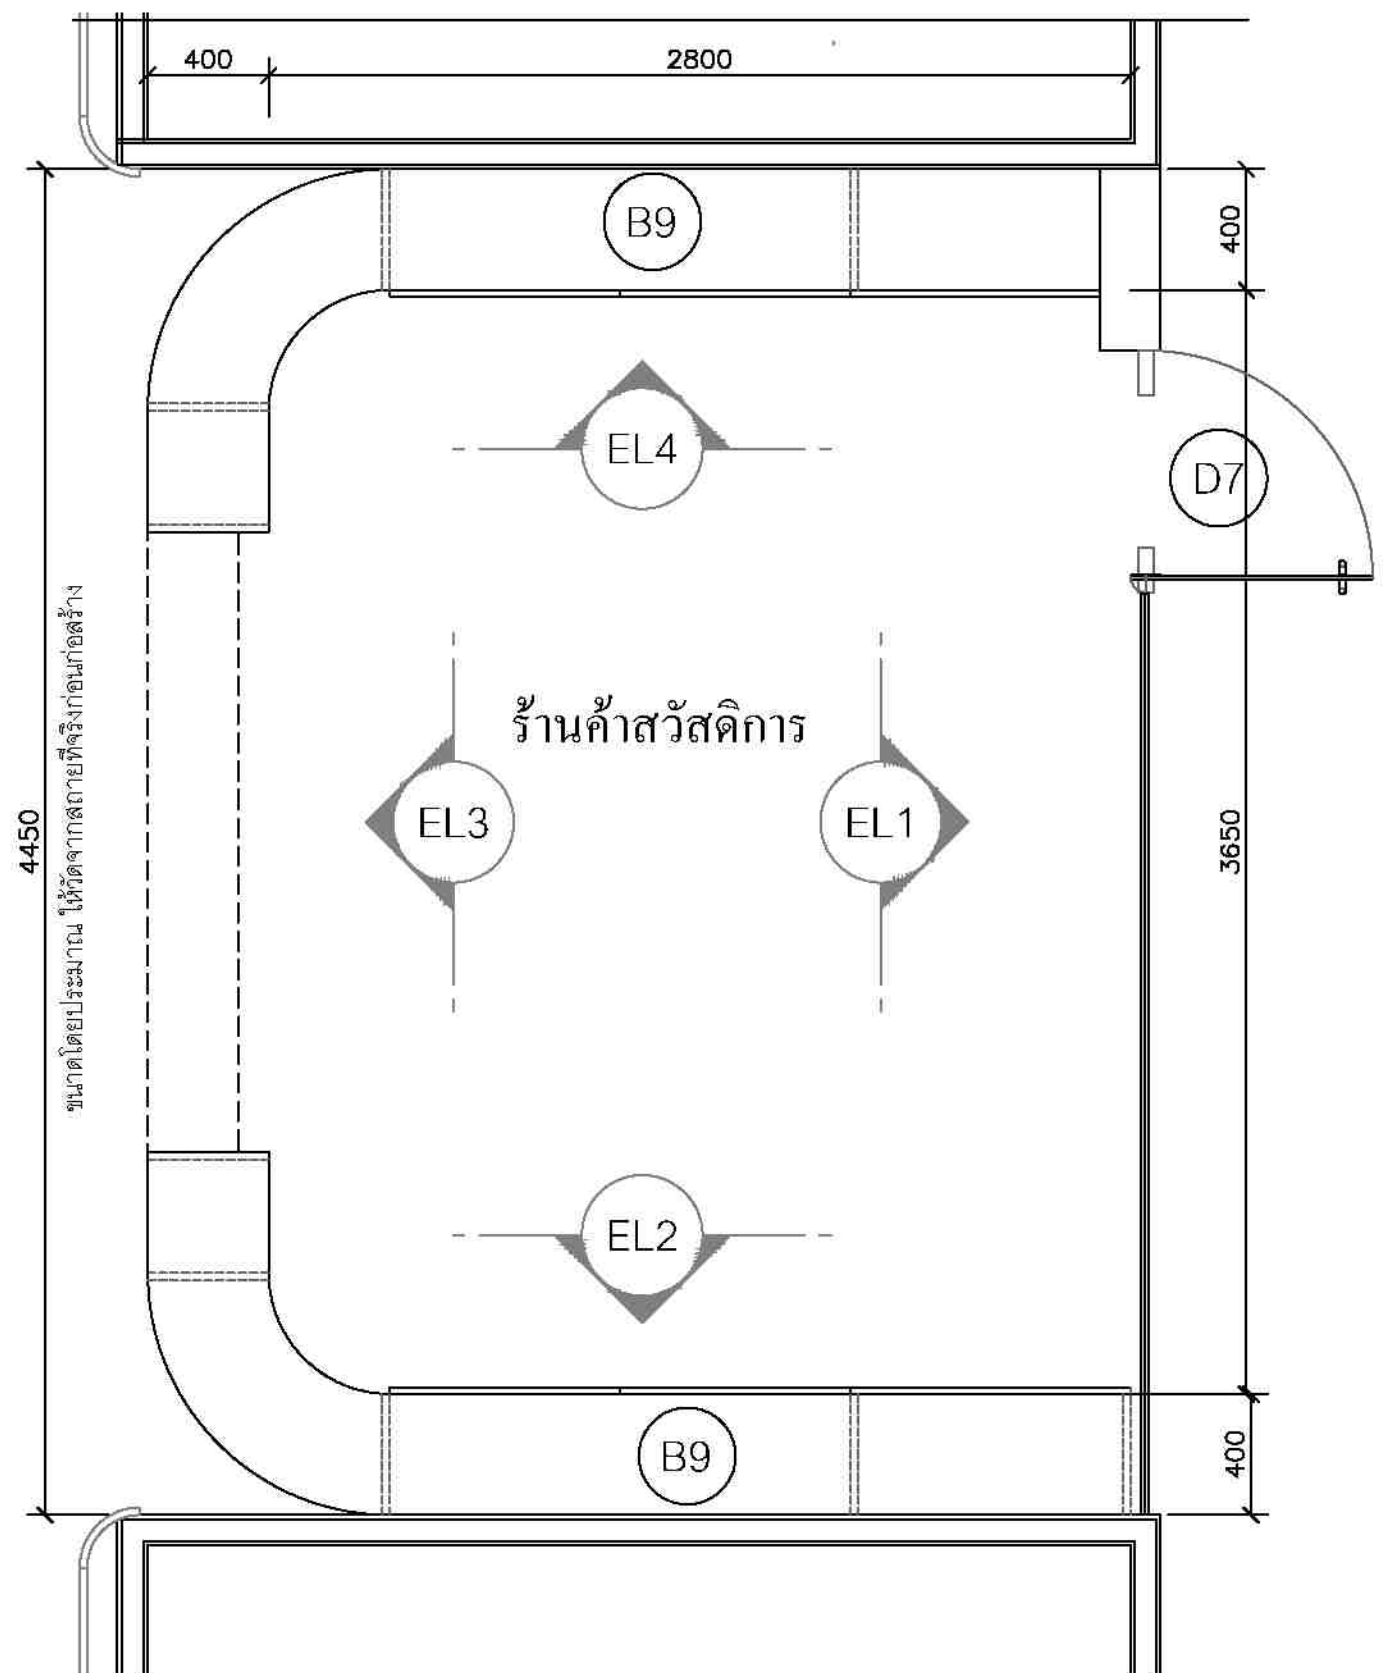

ร้านค้าสวัสดิการ PLAN 1:25




ชื่องาน/PROJECT โครงการจัดตั้งศูนย์บริการโรคผิวหนัง สถาบันโรคผิวหนัง	
สถานที่ / LOCATION ชั้น 6 อาคารศูนย์บริการโรคผิวหนัง โรงพยาบาลศิริราช	
เจ้าของโครงการ / OWNER สถาบันโรคผิวหนัง กรมการแพทย์ กระทรวงสาธารณสุข	

สถาปนิก / ARCHITECTS	วิศวกรไฟฟ้า / ELECTRICAL ENGINEERS
นักออกแบบภายใน / INTERIOR ARCHITECT	วิศวกรเครื่องกล / MECHANICAL ENGINEERS
วิศวกรโครงสร้าง / STRUCTURE ENGINEERS	วิศวกรสิ่งแวดล้อม / ENVIRONMENTAL ENGINEERS

ช่างเขียนแบบ / DRAFTMAN		
เลขที่แบบ / เลขสาร		
NO.	REVISION	DATE

แบบแปลน / TITLE ร้านค้าสวัสดิการ	
SCALE 1:25	DRAWING NO. DD-301
DATE พ.ศ. ๒๕๖๖	TOTAL 63

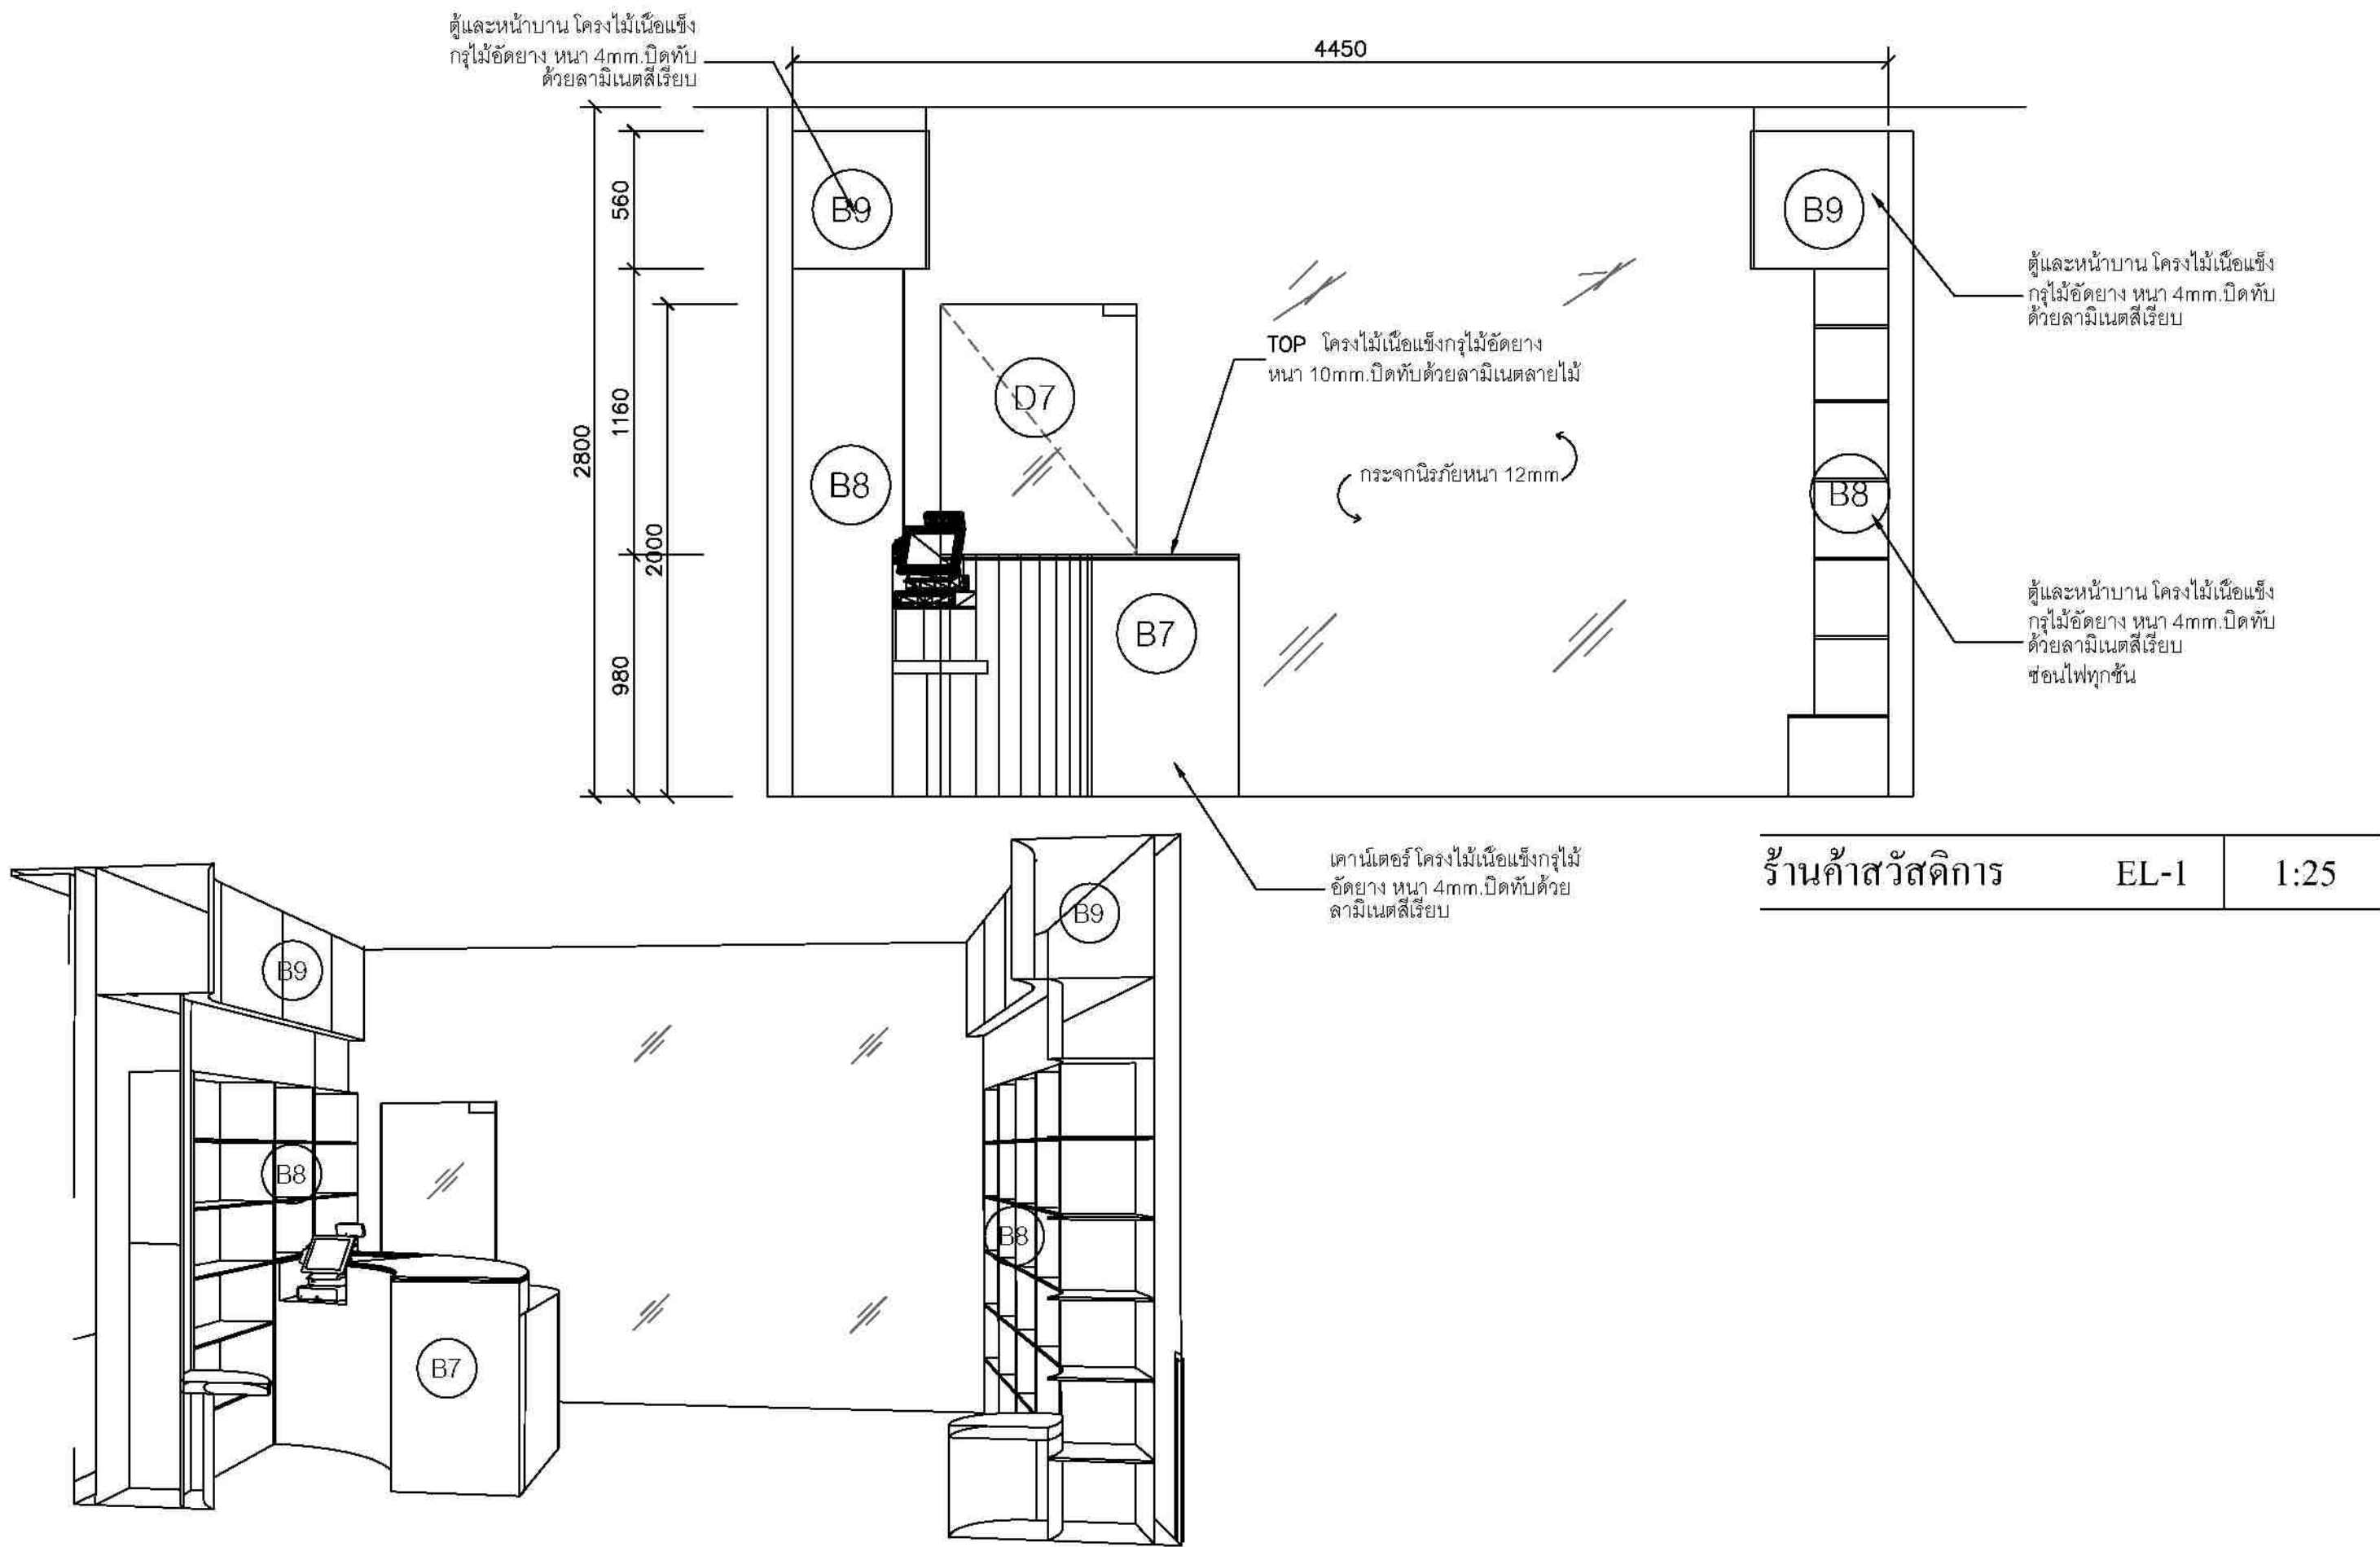

PERSPECTIVE




ชื่องาน/PROJECT โครงการจัดตั้งศูนย์บริการโรคผิวหนัง สถาบันโรคผิวหนัง	
สถานที่ / LOCATION ชั้น 5 อาคารศูนย์ตรวจและบำบัดโรคติดต่อทางเพศสัมพันธ์ บางกอก	
เจ้าของโครงการ / OWNER สถาบันโรคผิวหนัง กรมแพทยศาสตร์ กระทรวงสาธารณสุข	


สถาปนิก / ARCHITECTS	วิศวกรไฟฟ้า / ELECTRICAL ENGINEERS
นักออกแบบ / INTERIOR ARCHITECT	วิศวกรเครื่องกล / MECHANICAL ENGINEERS
วิศวกรโครงสร้าง / STRUCTURE ENGINEERS	วิศวกรสิ่งแวดล้อม / ENVIRONMENTAL ENGINEERS

ช่างเขียนแบบ / DRAFTMAN		
เลขที่แบบ / เลขสาร		
NO.	REVISION	DATE

แบบแปลน / TITLE ร้านค้าสวัสดิการ ELEVATION-1	
SCALE 1:25	DRAWING NO. DD-308
DATE ท. พฤศจิกายน 2565	TOTAL 63

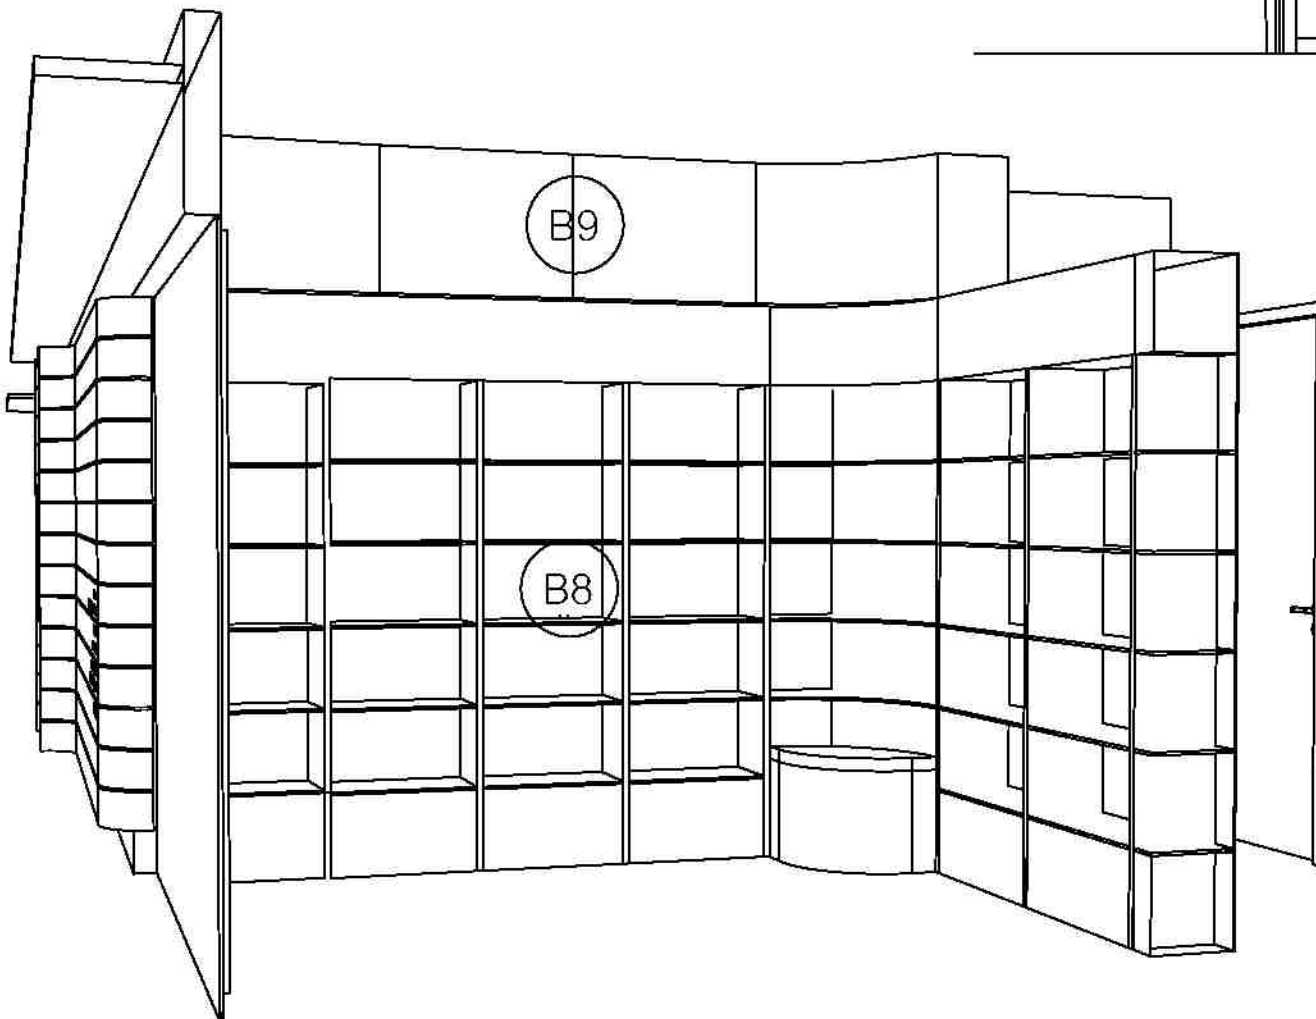

PERSPECTIVE

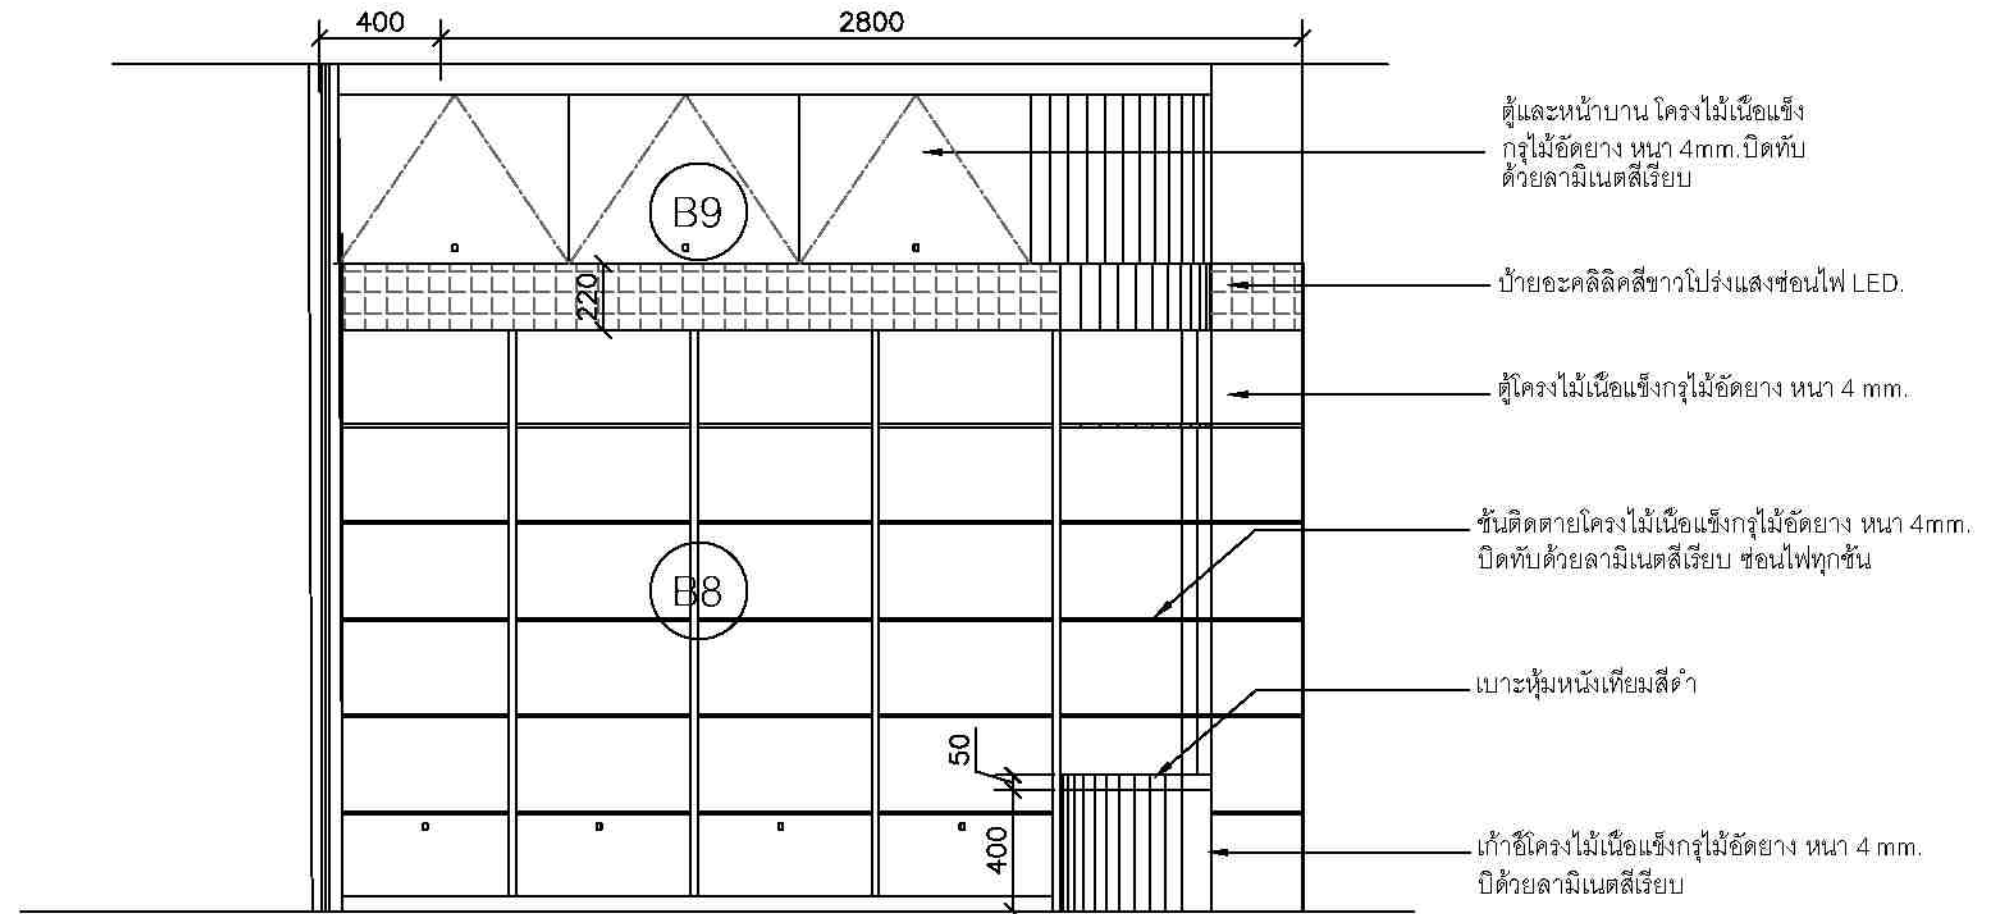

ร้านค้าสวัสดิการ

EL-2

1:25




ชื่องาน/PROJECT โครงการจัดตั้งศูนย์บริการโรคผิวหนัง สถาบันโรคผิวหนัง
สถานที่ / LOCATION ชั้น 8 อาคารศูนย์การแพทย์โรคผิวหนัง โรงพยาบาลศิริราช
เจ้าของโครงการ / OWNER สถาบันโรคผิวหนัง กรมการแพทย์ กระทรวงสาธารณสุข

สถาปนิก / ARCHITECTS	วิศวกรไฟฟ้า / ELECTRICAL ENGINEERS
นักออกแบบภายใน / INTERIOR ARCHITECT	วิศวกรเครื่องกล / MECHANICAL ENGINEERS
วิศวกรโครงสร้าง / STRUCTURE ENGINEERS	วิศวกรสิ่งแวดล้อม / ENVIRONMENTAL ENGINEERS

ช่างเขียนแบบ / DRAFTMAN		
เลขที่แบบ / เลขสาร		
NO.	REVISION	DATE


แบบแปลน / TITLE	
ร้านค้าสวัสดิการ ELEVATION-2	
SCALE 1 : 25	DRAWING NO. ID-309
DATE ๓ พฤศจิกายน ๒๕๖๕	TOTAL 63
แบบแปลนนี้เป็นเอกสารของบริษัทฯ ห้ามทำซ้ำโดยไม่ได้รับอนุญาต	

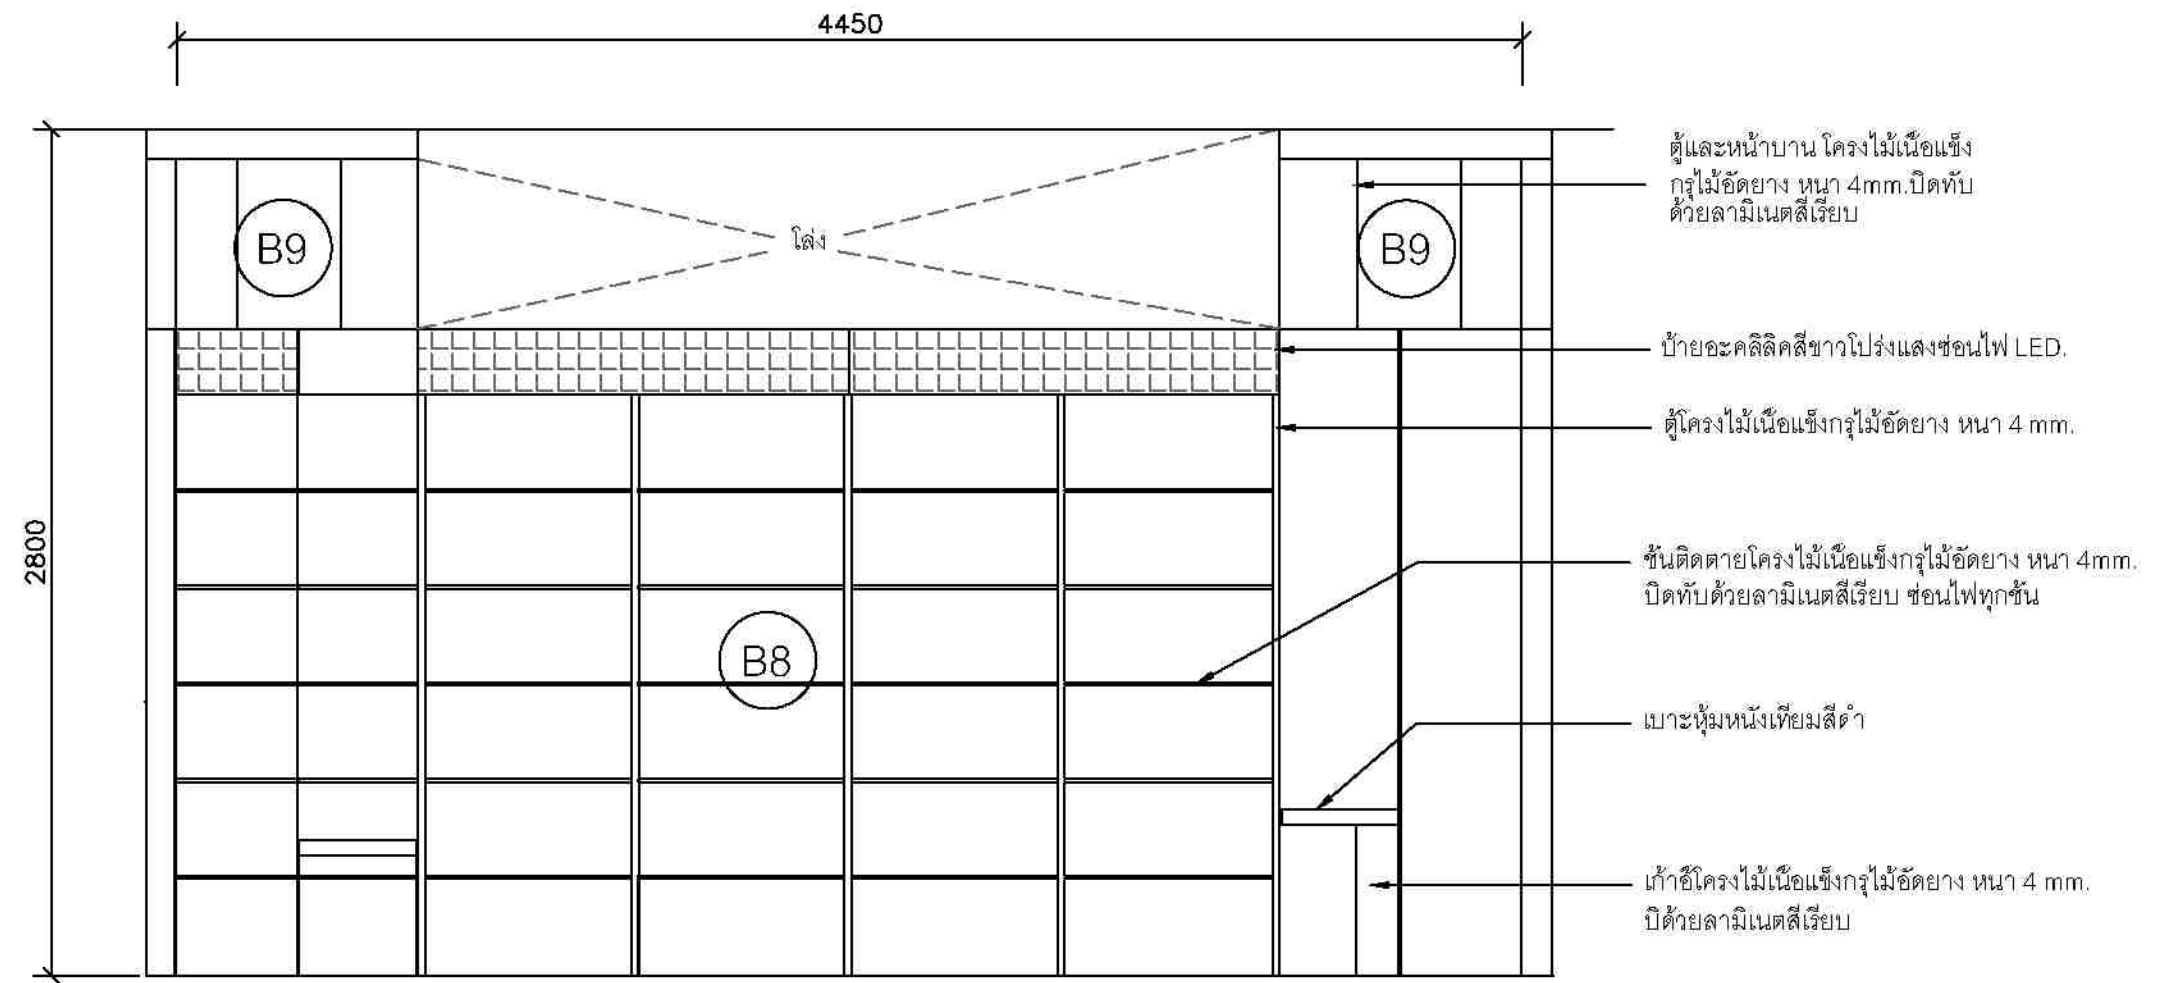

ร้านค้าสวัสดิการ

EL-3

1:25

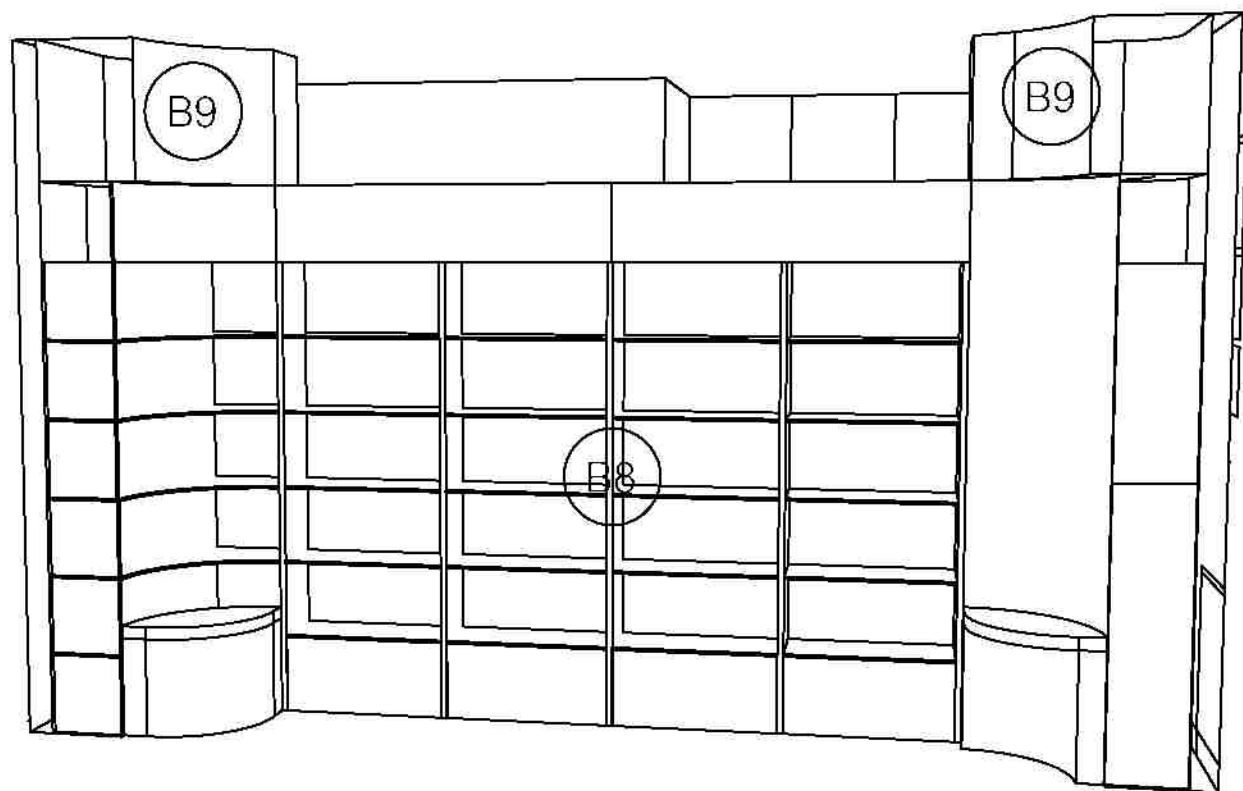

PERSPECTIVE



ชื่องาน/PROJECT โครงการจัดตั้งศูนย์บริการโรคผิวหนัง สถาบันโรคผิวหนัง	
สถานที่ / LOCATION ชั้น 8 อาคารศูนย์รวมความเป็นเลิศ โรงพยาบาลรามาธิบดี บางกอก	
เจ้าของโครงการ / OWNER สถาบันโรคผิวหนัง กรมการแพทย์ กระทรวงสาธารณสุข	

สถาปนิก / ARCHITECTS	วิศวกรไฟฟ้า / ELECTRICAL ENGINEERS
นักตกแต่งภายใน / INTERIOR ARCHITECT	วิศวกรเครื่องกล / MECHANICAL ENGINEERS
วิศวกรโครงสร้าง / STRUCTURE ENGINEERS	วิศวกรสิ่งแวดล้อม / ENVIRONMENTAL ENGINEERS

ช่างเขียนแบบ / DRAFTMAN		
เลขที่แบบ / เลขสาร		
NO.	REVISION	DATE

แบบแปลน / TITLE ร้านค้าสวัสดิการ ELEVATION-3	
SCALE 1:25	DRAWING NO. DD-310
DATE ท. พฤศจิกายน 2565	TOTAL 63

ตู้และหน้าบาน โครงไม้เนื้อแข็ง
กรุไม้อัดยาง หนา 4mm.ปิดทับ
ด้วยลามิเนตสีเรียบ

ป้ายอะคริลิคสีขาวไปร่งแสงซ่อนไฟ LED.

ตู้โครงไม้เนื้อแข็งกรุไม้อัดยาง หนา 4 mm.


ชั้นติดตายโครงไม้เนื้อแข็งกรุไม้อัดยาง หนา 4mm.
ปิดทับด้วยลามิเนตสีเรียบ ซ่อนไฟทุกชั้น

TOP ปิดทับด้วยลามิเนตสีเรียบ

เบาะหุ้มหนังเทียมสีดำ

เก้าอี้โครงไม้เนื้อแข็งกรุไม้อัดยาง หนา 4 mm.
ปิดด้วยลามิเนตสีเรียบ


เคาน์เตอร์โครงไม้เนื้อแข็งกรุไม้
อัดยาง หนา 4mm.ปิดทับด้วย
ลามิเนตสีเรียบ

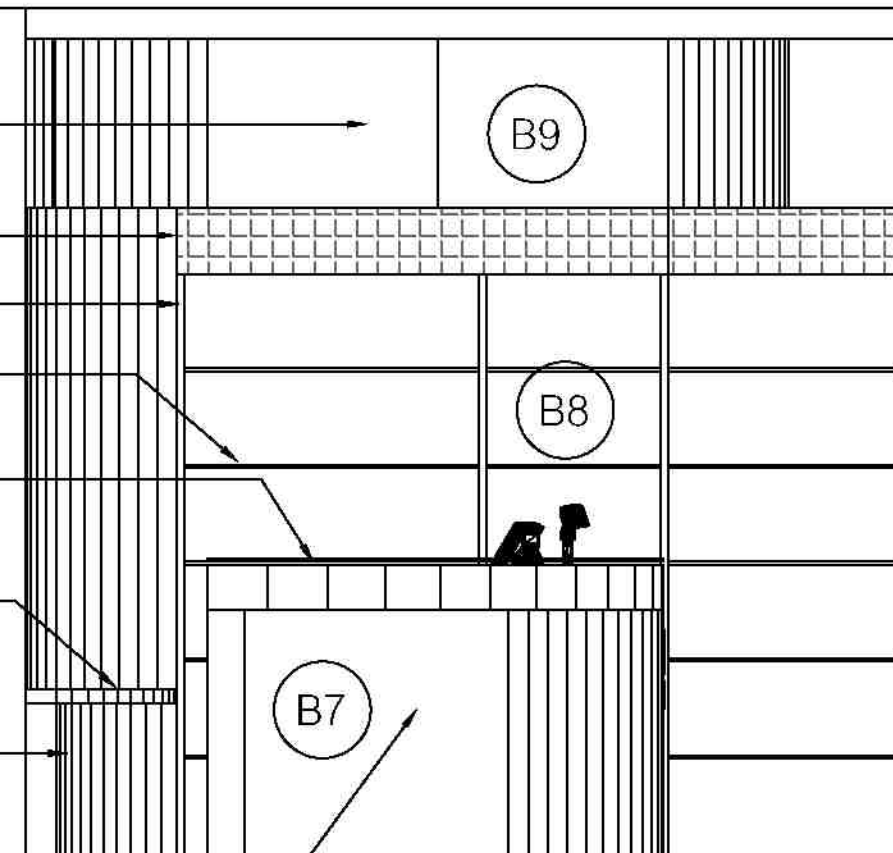

ร้านค้าสวัสดิการ

EL-4

1:25

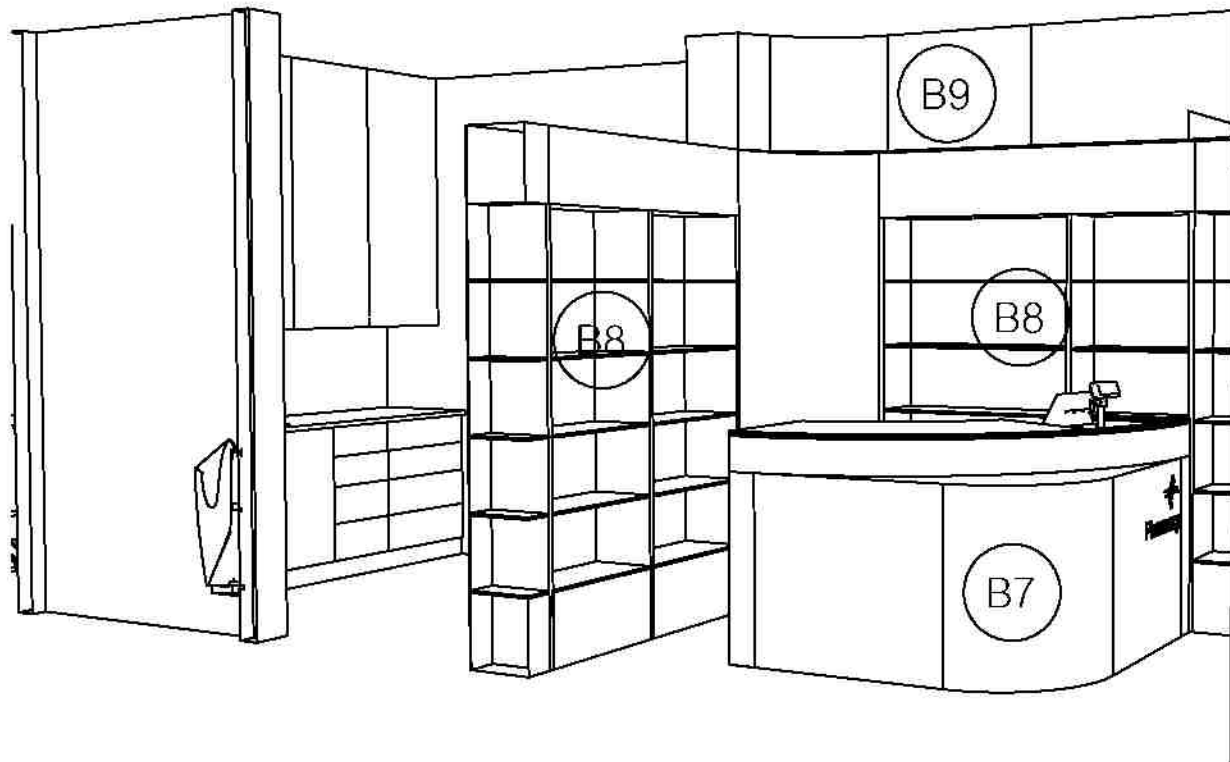

PERSPECTIVE




ชื่องาน/PROJECT โครงการจัดตั้งศูนย์บริการโรคผิวหนัง สถาบันโรคผิวหนัง	
สถานที่ / LOCATION ชั้น 6 อาคารศูนย์การแพทย์โรคผิวหนัง โรงพยาบาลรามาธิบดี	
เจ้าของโครงการ / OWNER สถาบันโรคผิวหนัง กรมการแพทย์ กระทรวงสาธารณสุข	

สถาปนิก / ARCHITECTS นายภัทร ชุ่มชาติ	
วิศวกรไฟฟ้า / ELECTRICAL ENGINEERS วิศวกรไฟฟ้า ชุ่มชาติ	
วิศวกรเครื่องกล / MECHANICAL ENGINEERS วิศวกรเครื่องกล ชุ่มชาติ	
วิศวกรโยธา / STRUCTURE ENGINEERS วิศวกรโยธา ชุ่มชาติ	

ช่างเขียนแบบ / DRAFTMAN นายภัทร ชุ่มชาติ		
เลขที่แบบ / เลขสาร 2324		
NO.	REVISION	DATE

แบบแปลน / TITLE ร้านค้าสวัสดิการ ELEVATION-4	
SCALE 1:25	DRAWING NO. DD-311
DATE ๓ พฤศจิกายน ๒๕๕๕	TOTAL 63

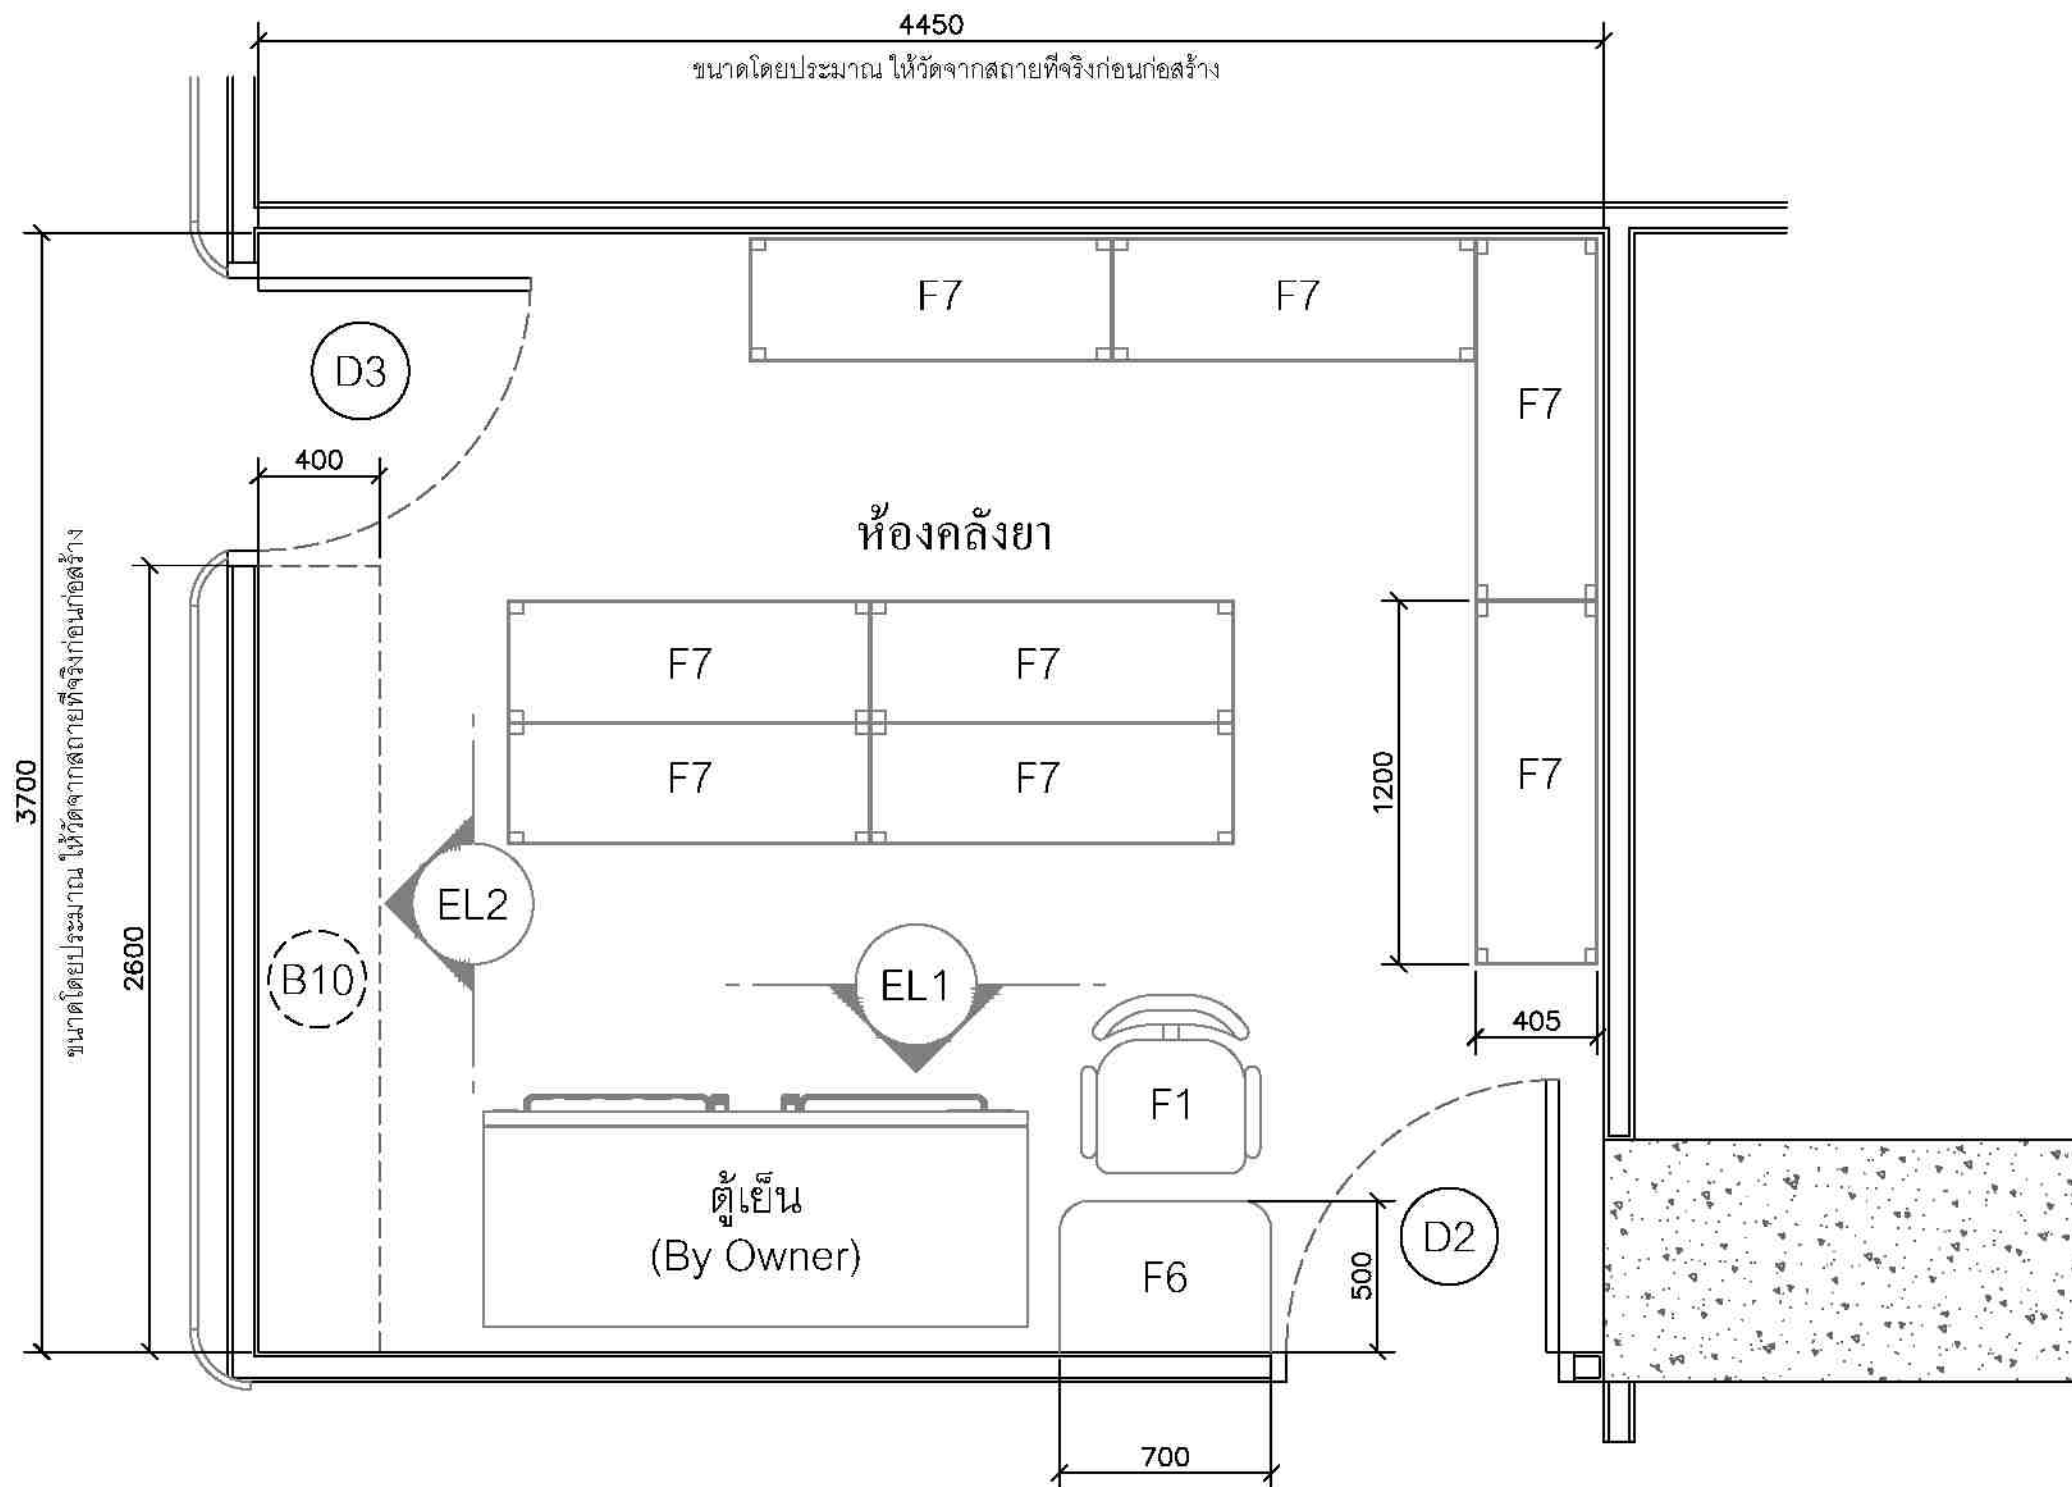

ห้องคลีงยา

PLAN

1:25





ชื่องาน/PROJECT โครงการจัดตั้งศูนย์บริการโรคผิวหนัง สถาบันโรคผิวหนัง
สถานที่ / LOCATION ชั้น 5 อาคารศูนย์การแพทย์ โรงพยาบาลรามาธิบดี กรุงเทพมหานคร
เจ้าของโครงการ / OWNER สถาบันโรคผิวหนัง กรมการแพทย์ กระทรวงสาธารณสุข

สถาปนิก / ARCHITECTS	วิศวกรไฟฟ้า / ELECTRICAL ENGINEERS นายโศภิต ชุ่มชาติ วิศวกร 2324
นักออกแบบภายใน / INTERIOR ARCHITECT นายอภิสิทธิ์ อึ้งอัมพรวิไล ภา-อว 2007 นายชุตติศักดิ์ สมบูรณ์ ภา-อว 2453	วิศวกรเครื่องกล / MECHANICAL ENGINEERS
วิศวกรโยธา / STRUCTURE ENGINEERS	วิศวกรสิ่งแวดล้อม / ENVIRONMENTAL ENGINEERS

ช่างเขียนแบบ / DRAFTMAN		
เลขที่แบบ / เลขสาร		
NO.	REVISION	DATE

แบบแปลน / TITLE	
ห้องคลีงยา	
SCALE 1 : 25	DRAWING NO. DD-312
DATE พ.ศ. ๒๕๖๖	TOTAL 63
แบบแปลนนี้เป็นลิขสิทธิ์ของกรมโยธาธิการและผังเมือง ห้ามทำซ้ำโดยไม่ได้รับอนุญาต	

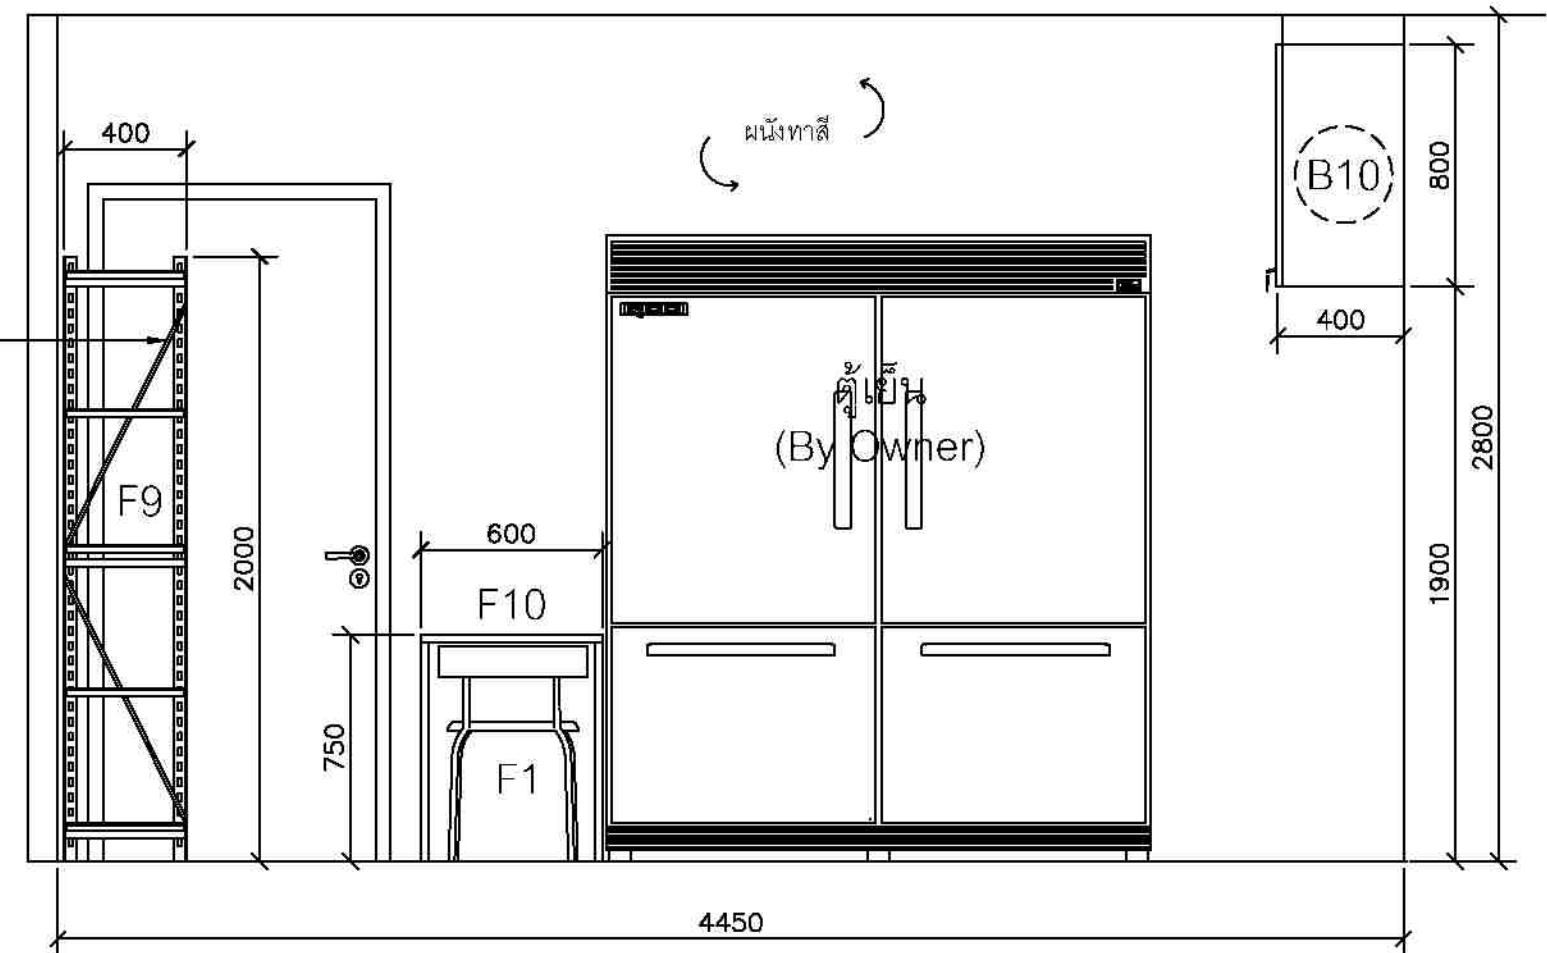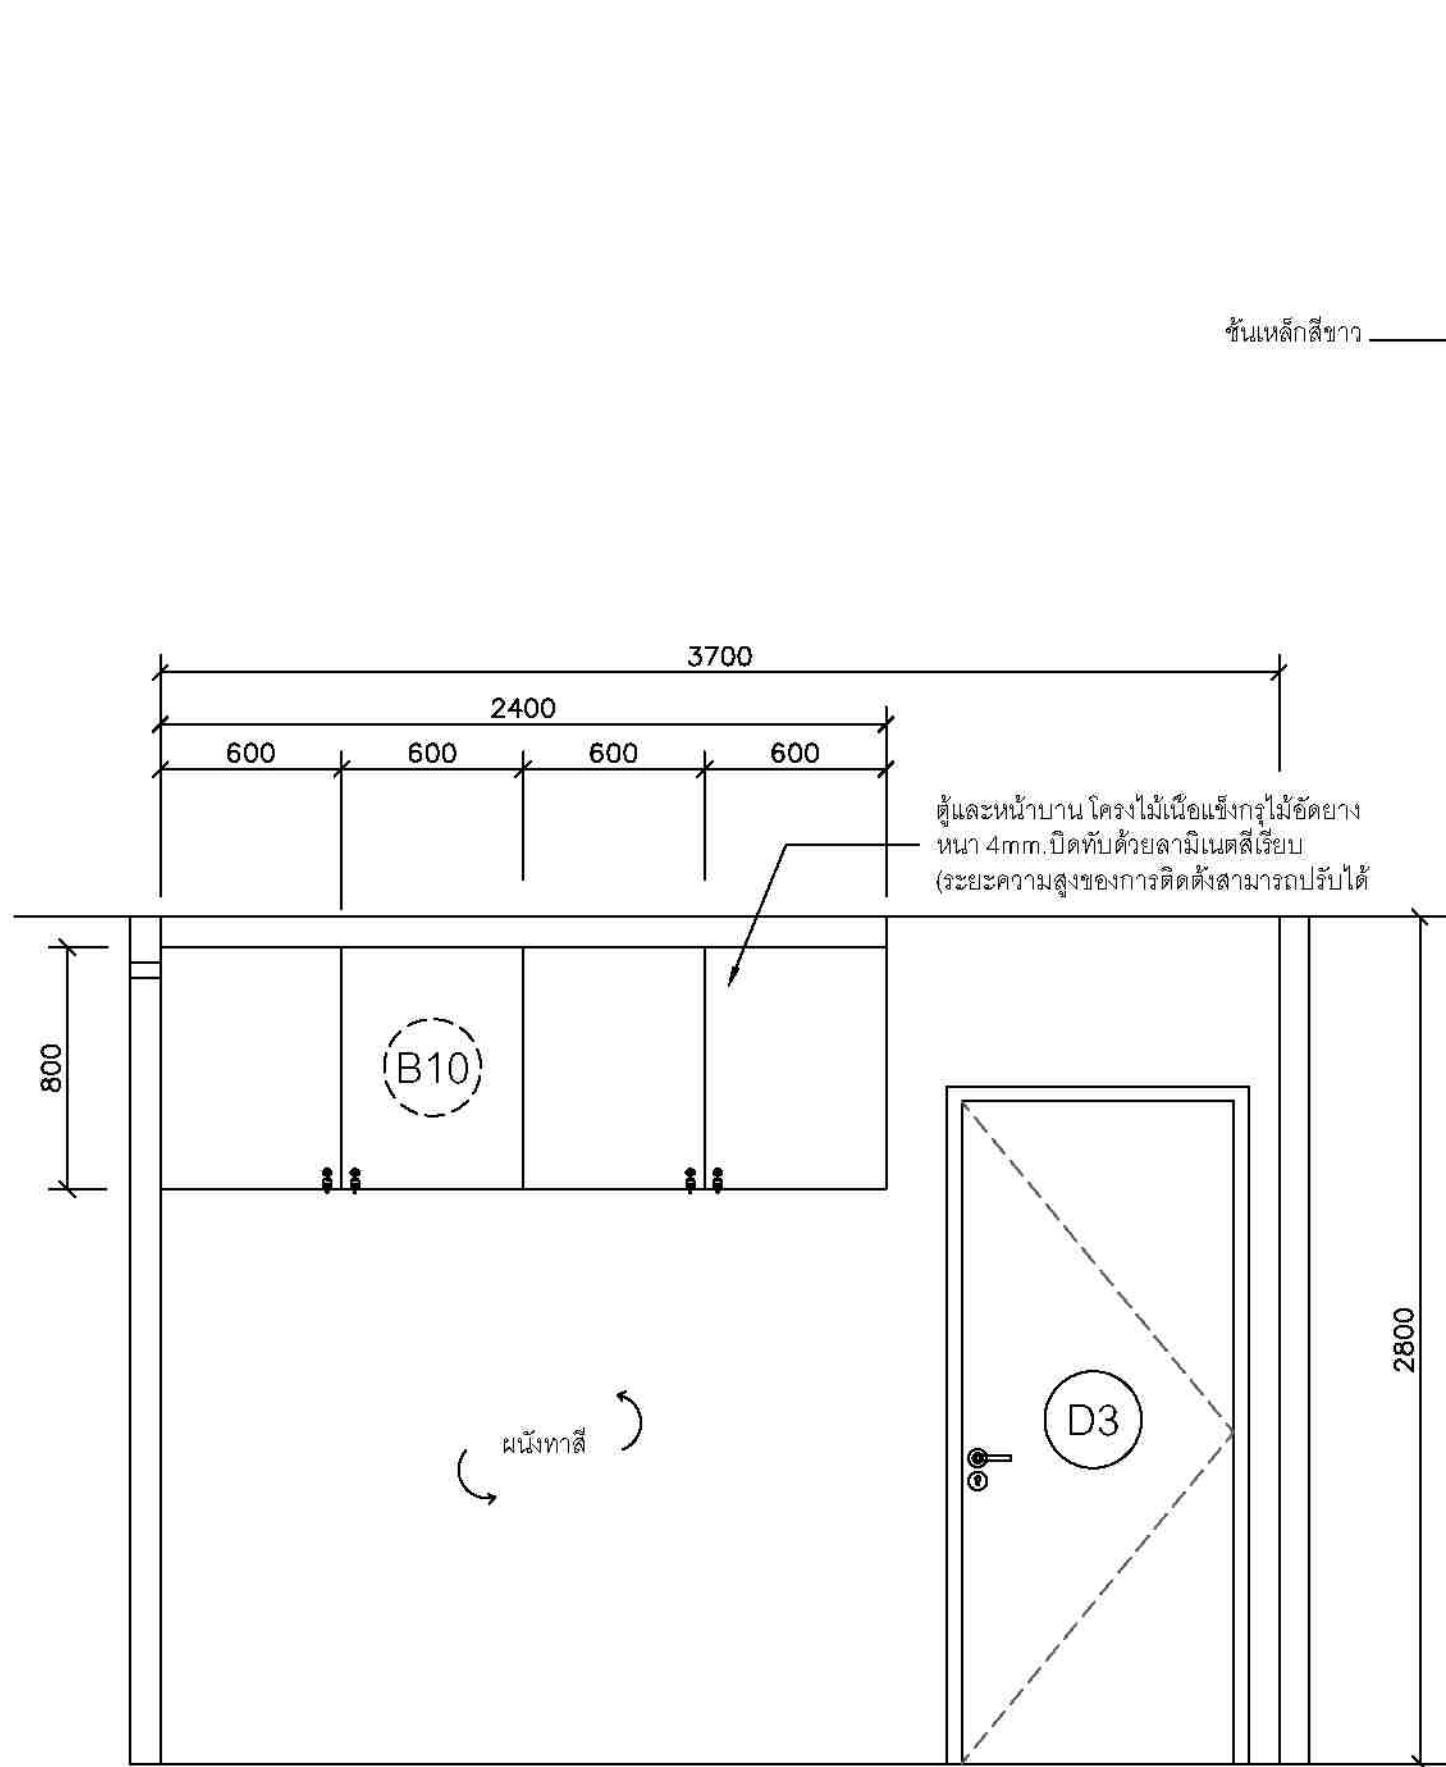

ห้องคลีนิค EL 1 1:25

ห้องคลีนิค EL 2 1:25




ชื่องาน/PROJECT โครงการจัดตั้งศูนย์บริการโรคผิวหนัง สถาบันโรคผิวหนัง	
สถานที่ / LOCATION ชั้น 5 อาคารศูนย์รวมแพทย์ โรงพยาบาลรามาธิบดี กรุงเทพมหานคร	
เจ้าของโครงการ / OWNER สถาบันโรคผิวหนัง กรมการแพทย์ กระทรวงสาธารณสุข	

สถาปนิก / ARCHITECTS	วิศวกรไฟฟ้า / ELECTRICAL ENGINEERS
นักออกแบบภายใน / INTERIOR ARCHITECT	วิศวกรเครื่องกล / MECHANICAL ENGINEERS
วิศวกรโยธา / STRUCTURE ENGINEERS	วิศวกรสิ่งแวดล้อม / ENVIRONMENTAL ENGINEERS

ช่างเขียนแบบ / DRAFTMAN	เลขที่แบบ / เลขสาร
NO.	REVISION
DATE	

แบบแปลน / TITLE ห้องคลีนิค ELEVATION	
SCALE 1:25	DRAWING NO. ID-515
DATE พฤษภาคม 2565	TOTAL 63

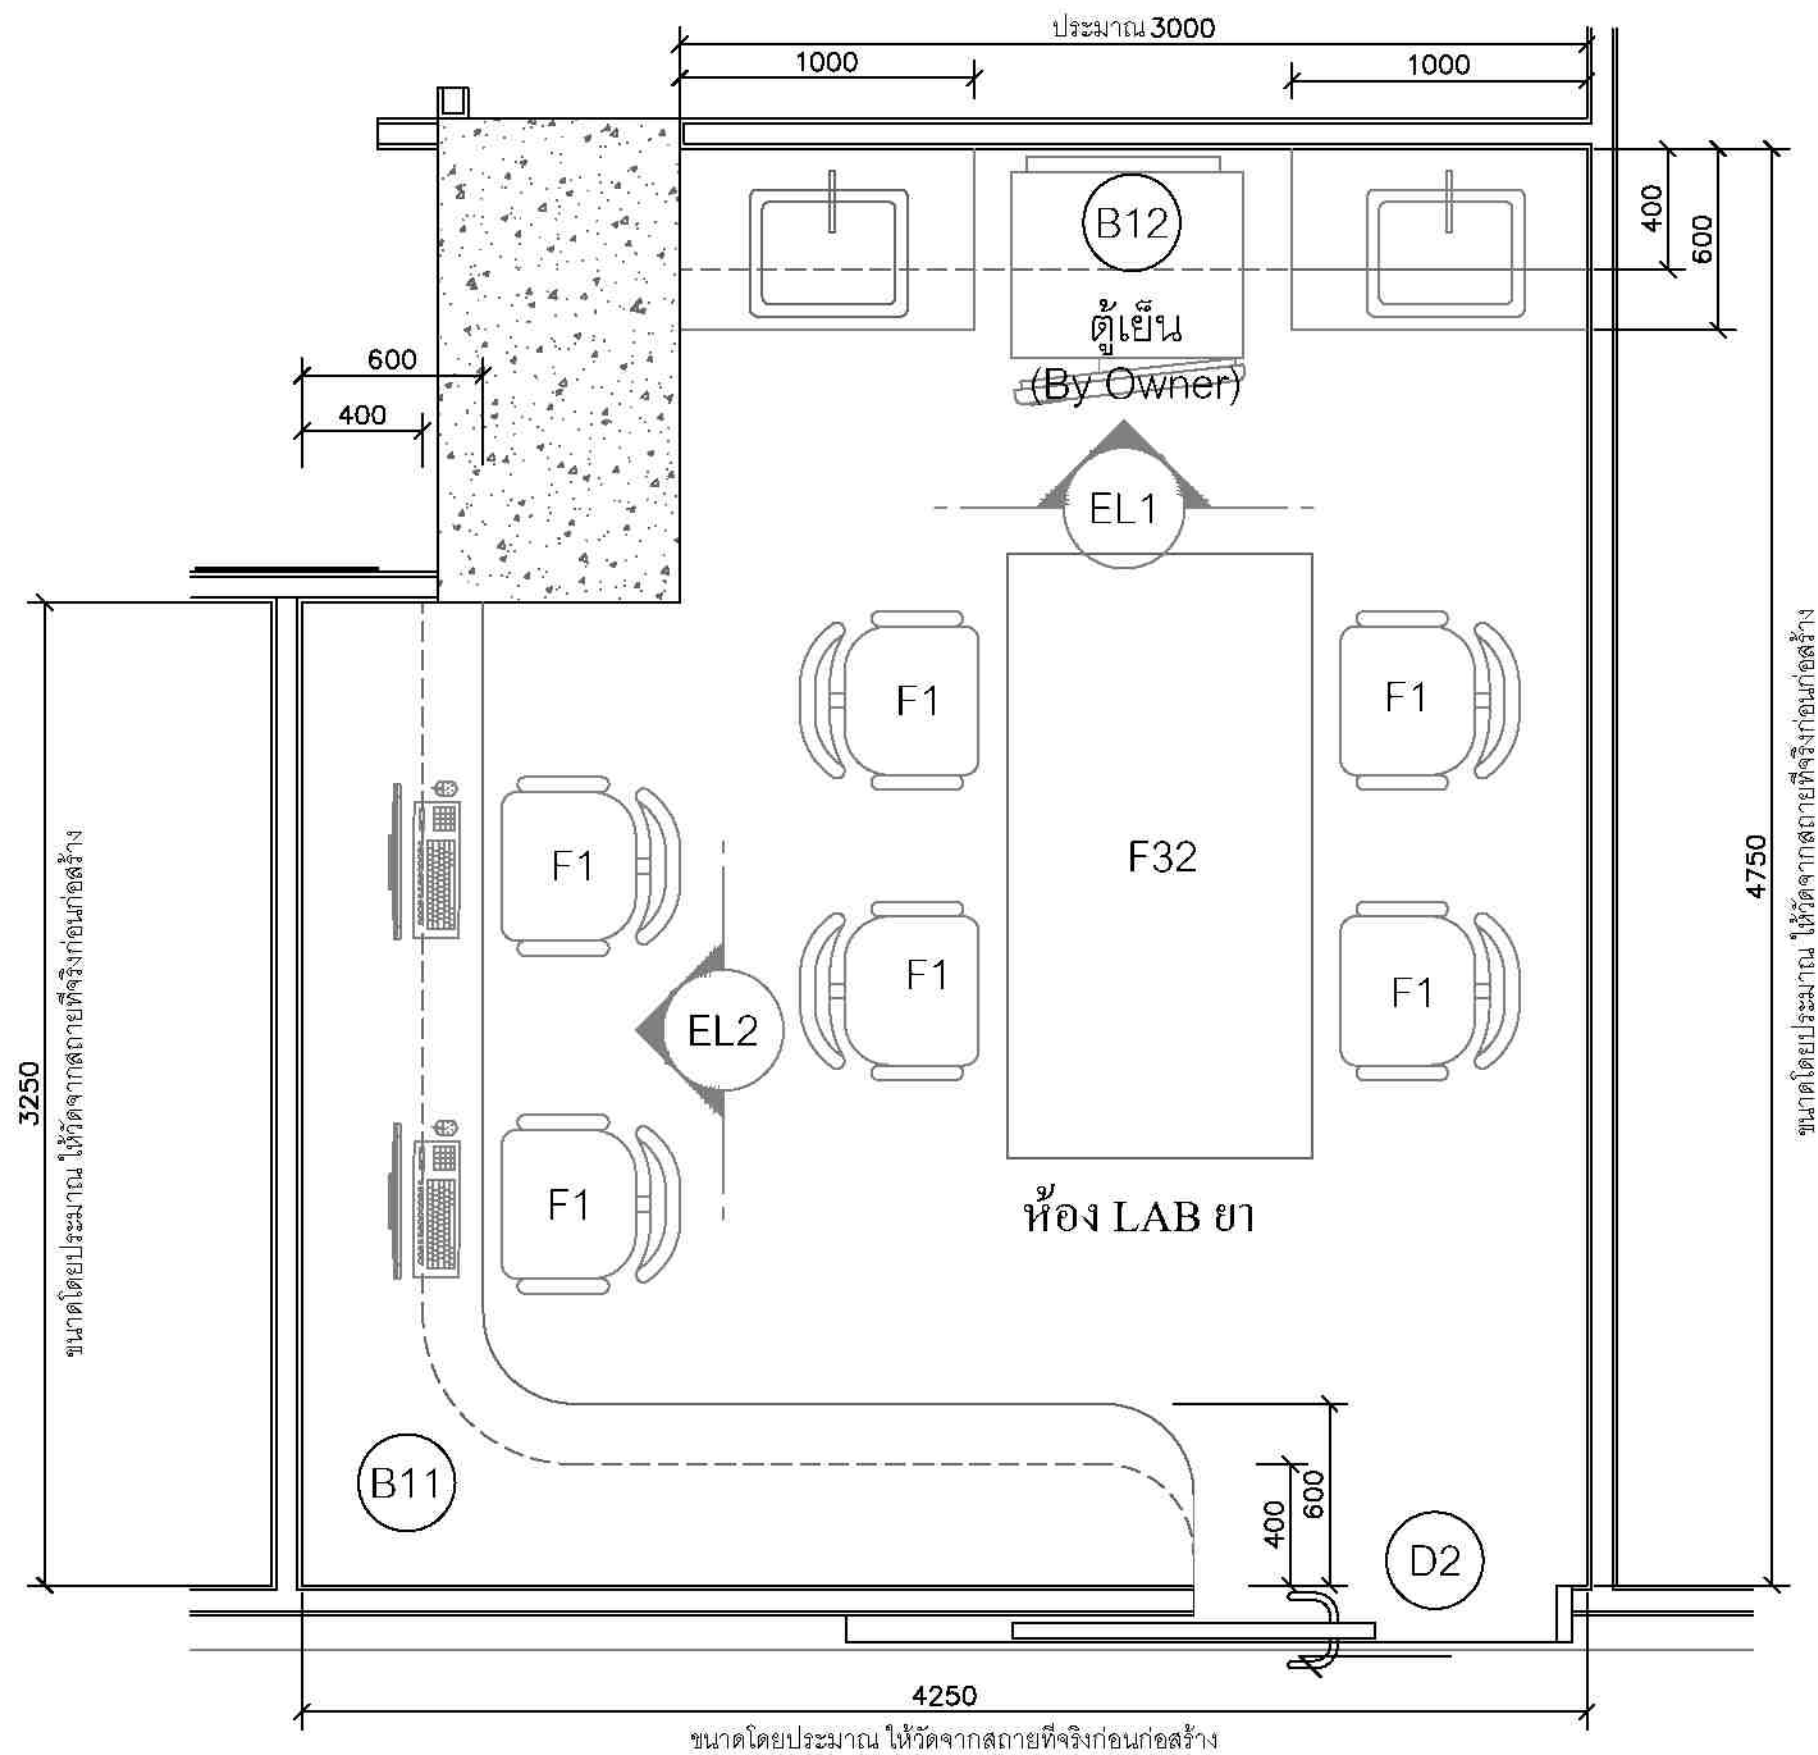

ห้อง LAB ข๑ PLAN 1:25




ชื่องาน/PROJECT โครงการจัดตั้งศูนย์บริการโรคผิวหนัง สถาบันโรคผิวหนัง
สถานที่ / LOCATION ชั้น ๕ อาคารศูนย์หัตถการและเวชศาสตร์ โรงพยาบาลรามาธิบดี
เจ้าของโครงการ / OWNER สถาบันโรคผิวหนัง กรมการแพทย์ กระทรวงสาธารณสุข

สถาปนิก / ARCHITECTS	วิศวกรไฟฟ้า / ELECTRICAL ENGINEERS
นักออกแบบ / INTERIOR ARCHITECT	วิศวกรเครื่องกล / MECHANICAL ENGINEERS
วิศวกรโยธา / STRUCTURE ENGINEERS	วิศวกรสิ่งแวดล้อม / ENVIRONMENTAL ENGINEERS

ช่างเขียนแบบ / DRAFTMAN		
เลขที่แบบ / เลขสาร		
NO.	REVISION	DATE

แบบแปลน / TITLE	ห้อง LAB ข๑
SCALE	1:25
DATE	๓ พฤษภาคม ๒๕๖๕
DRAWING NO.	DD-314
TOTAL	63

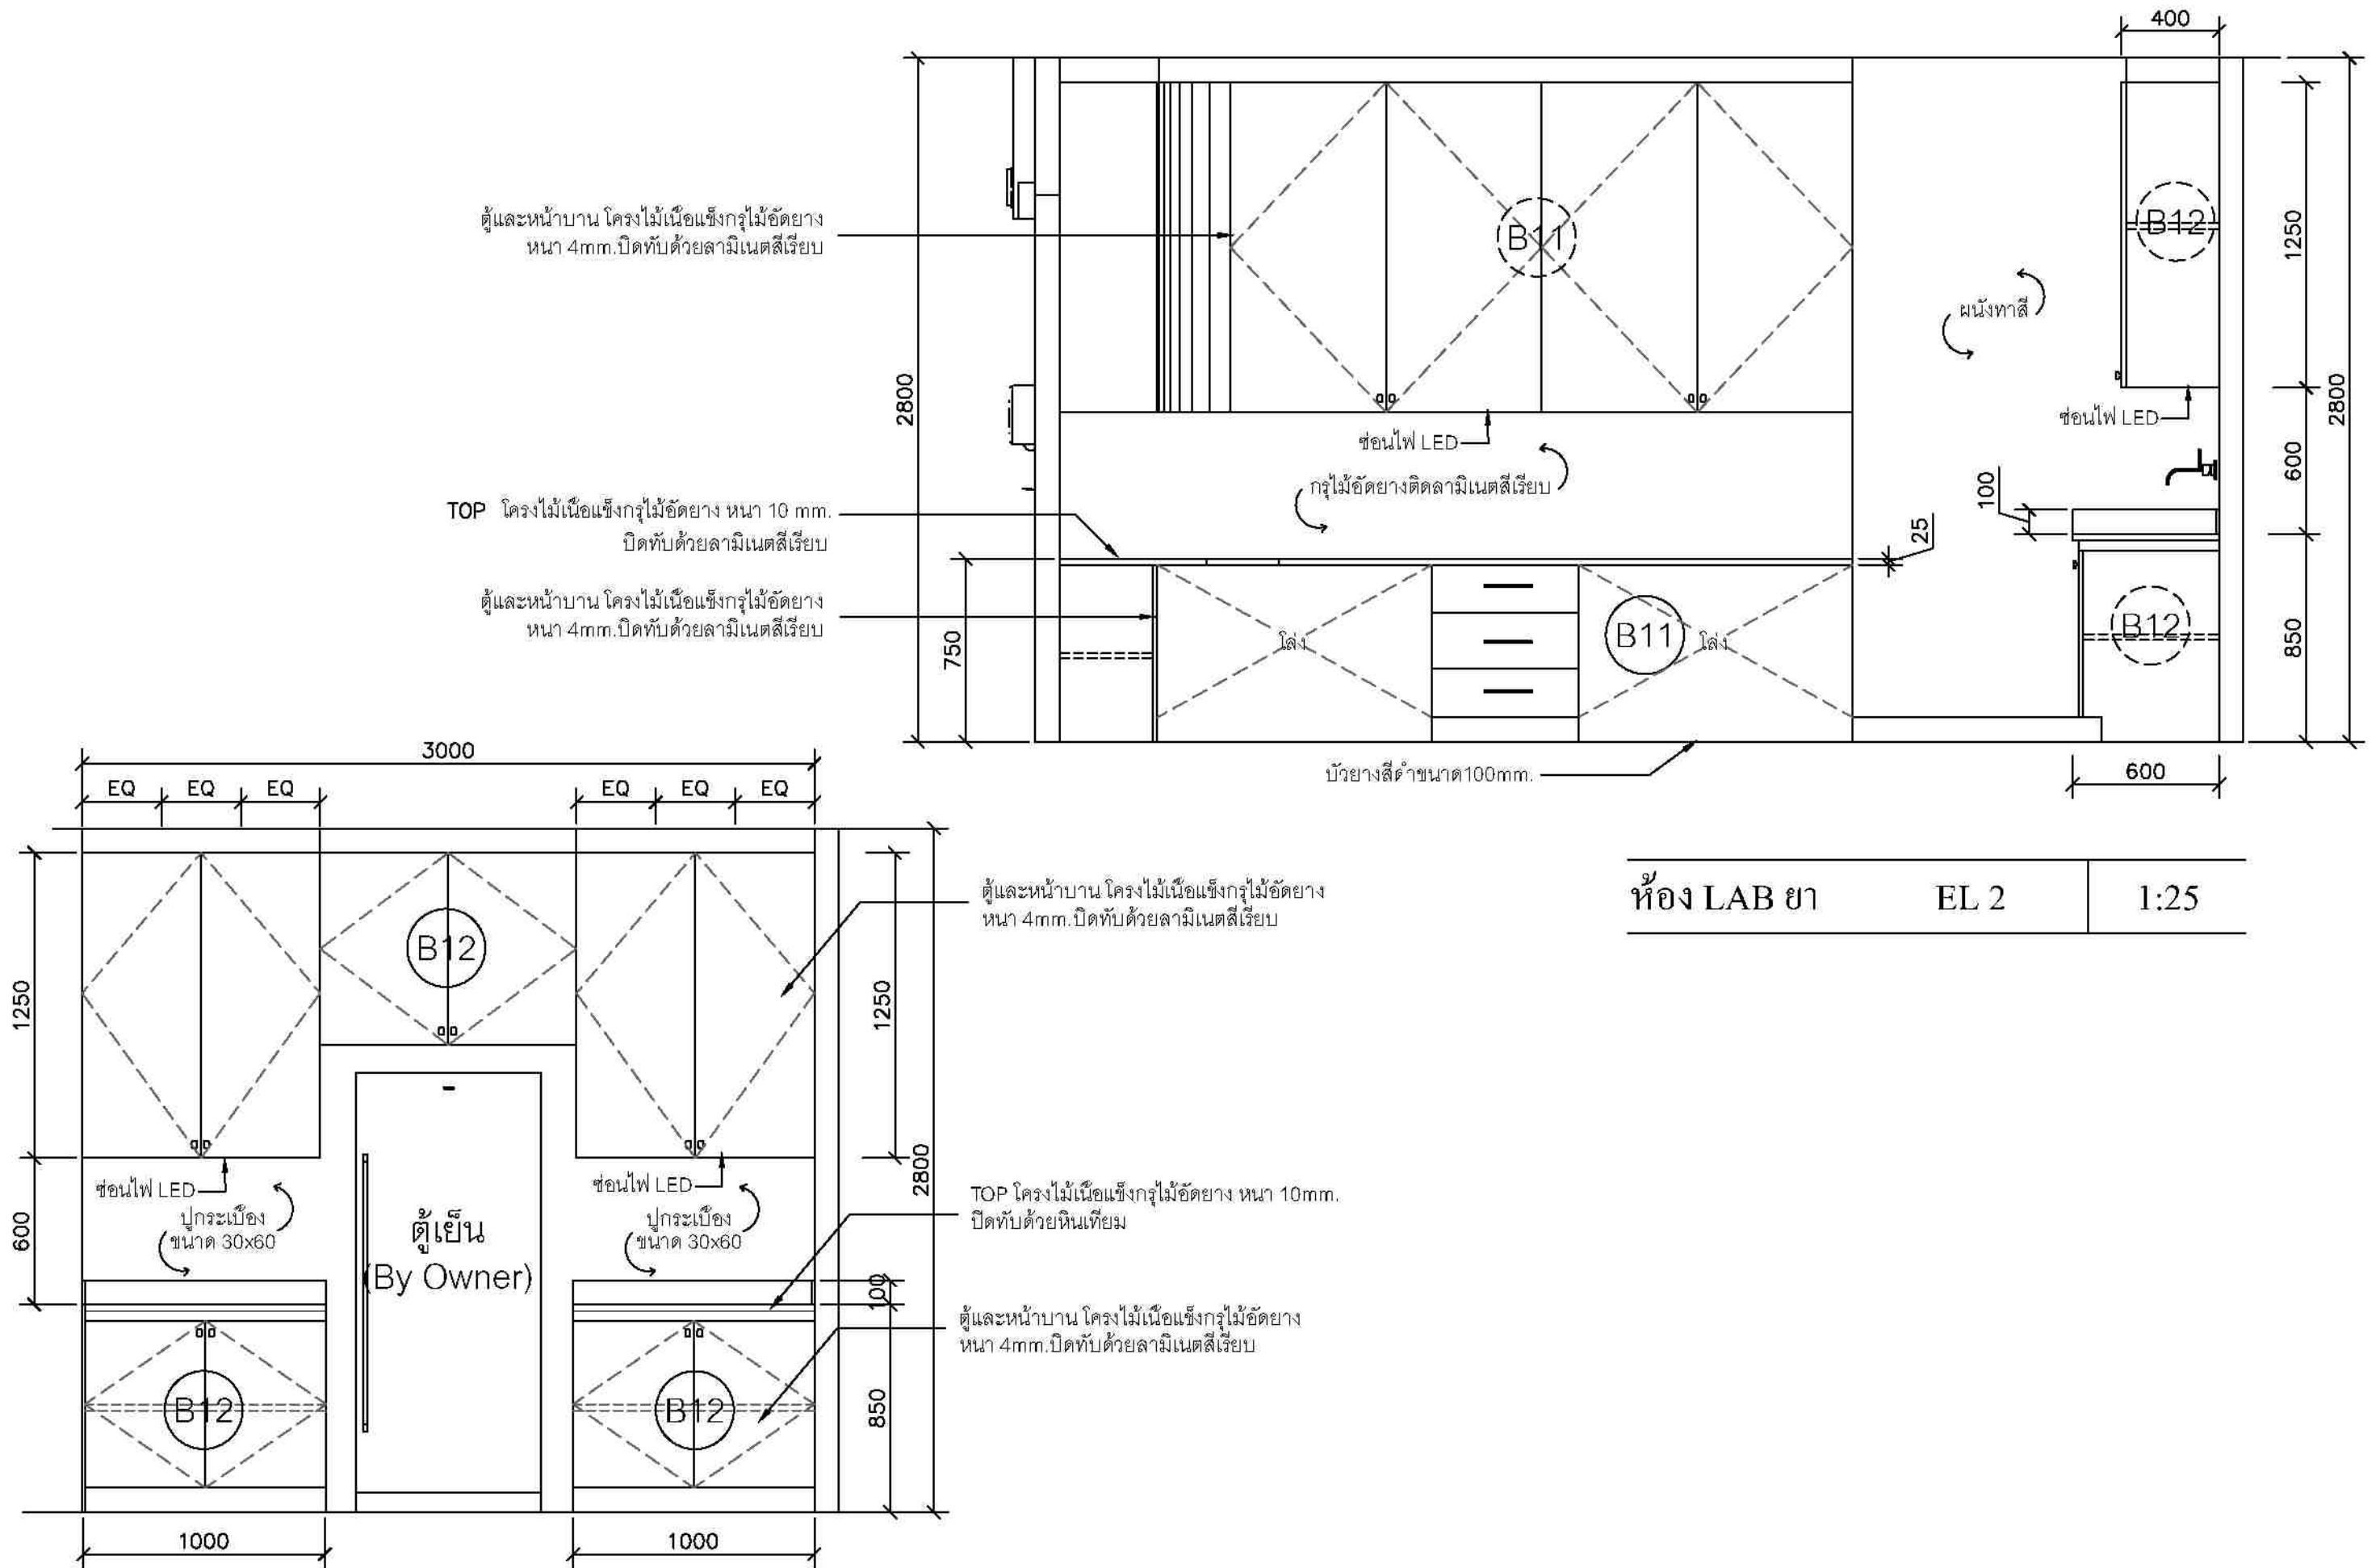

ห้อง LAB ๘

EL 2

1:25

ห้อง LAB ๘

EL 1

1:25




ชื่องาน/PROJECT โครงการจัดตั้งศูนย์บริการโรคผิวหนัง สถาบันโรคผิวหนัง	
สถานที่ / LOCATION ชั้น ๘ อาคารศูนย์บริการโรคผิวหนัง โรงพยาบาลรามาธิบดี	
เจ้าของโครงการ / OWNER สถาบันโรคผิวหนัง กรมการแพทย์ กระทรวงสาธารณสุข	

สถาปนิก / ARCHITECTS	วิศวกรไฟฟ้า / ELECTRICAL ENGINEERS
นักออกแบบ / DESIGNER	นักออกแบบ / DESIGNER
นักออกแบบ / DESIGNER	นักออกแบบ / DESIGNER
ช่างเขียนแบบ / DRAFTMAN		
เลขที่แบบ / เลขสาร		
NO.	REVISION	DATE

แบบแปลน / TITLE ห้อง LAB ๘ ELEVATION	
SCALE 1:25	DRAWING NO. DD-315
DATE ๓ พฤษภาคม ๒๕๖๖	TOTAL 63
แบบแปลนนี้เป็นลิขสิทธิ์ของสถาบันโรคผิวหนัง ห้ามทำซ้ำโดยไม่ขออนุญาต	


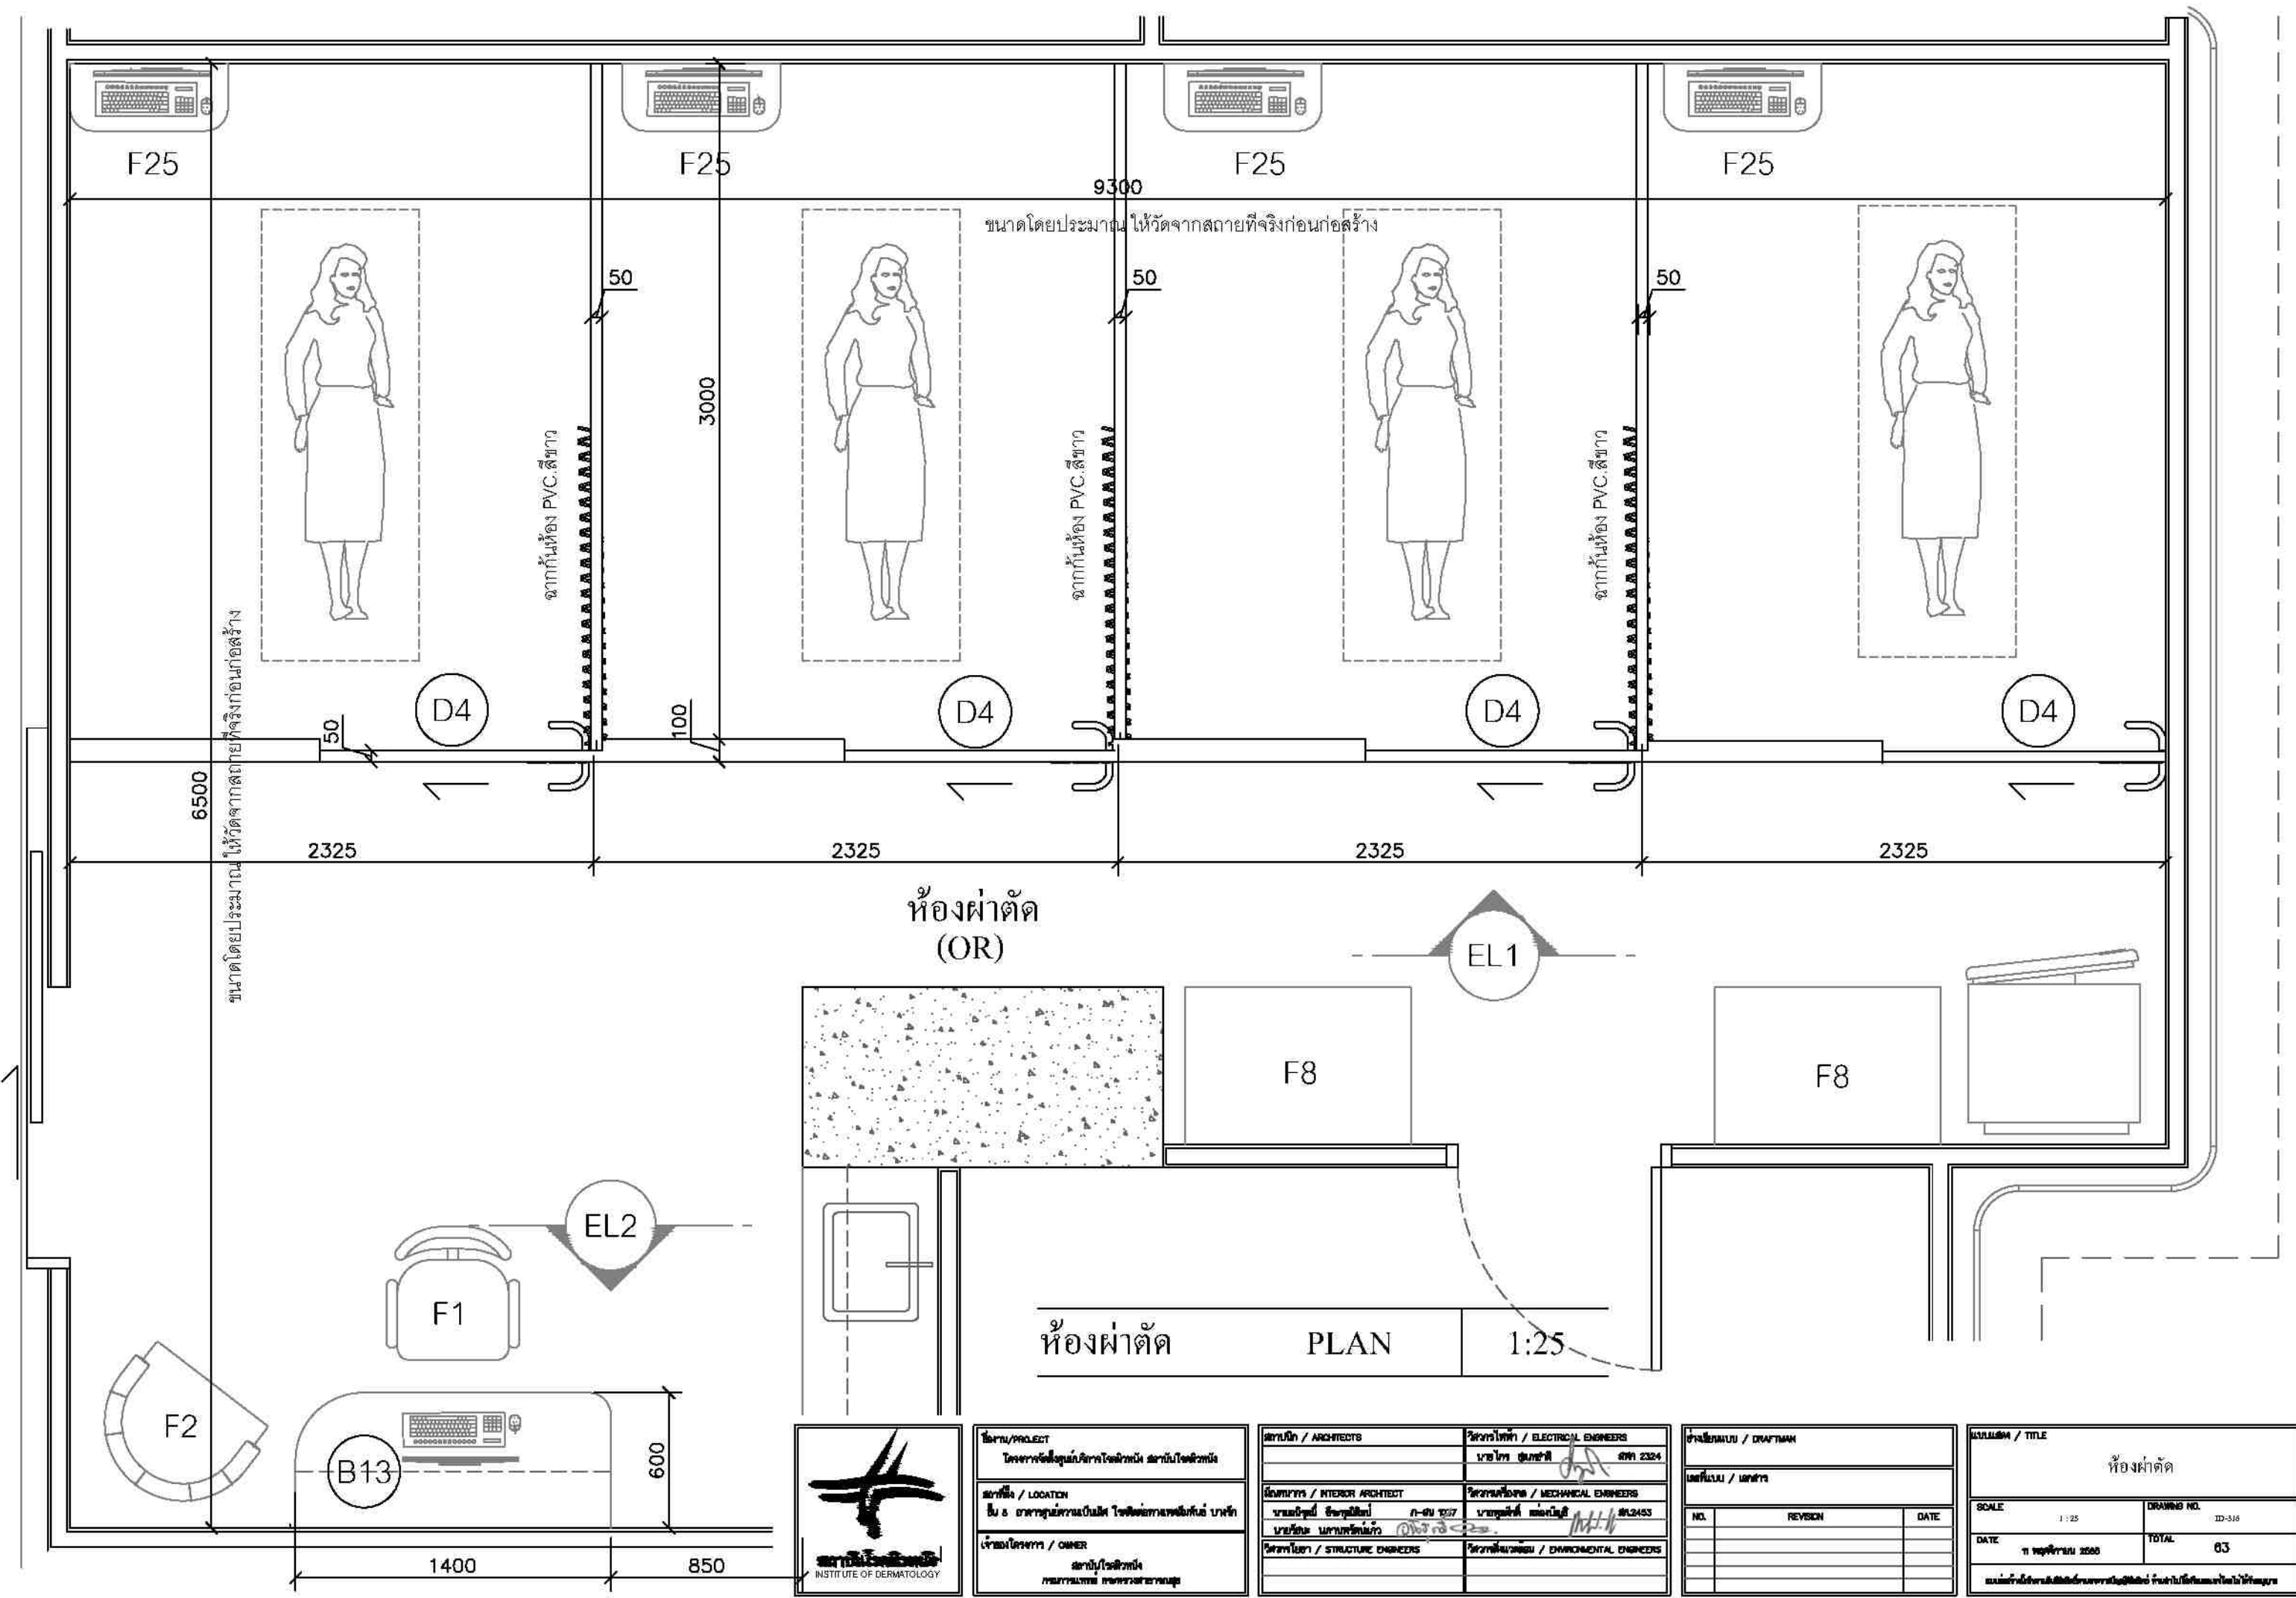


ชื่องาน/PROJECT โครงการจัดตั้งศูนย์บริการโรคผิวหนัง สถาบันโรคผิวหนัง	
สถานที่ / LOCATION ชั้น 5 อาคารศูนย์บริหารโรคผิวหนัง โรงพยาบาลรามาธิบดี	
เจ้าของโครงการ / OWNER สถาบันโรคผิวหนัง กรมการแพทย์ กระทรวงสาธารณสุข	

สถาปนิก / ARCHITECTS	วิศวกรไฟฟ้า / ELECTRICAL ENGINEERS นายภัทร ชุ่มชาติ สค. 2324
นักออกแบบภายใน / INTERIOR ARCHITECT นายณัฐพล ชัยภูมิรัตน์ ก-ธ 1007	วิศวกรเครื่องกล / MECHANICAL ENGINEERS นายณัฐพล ชัยภูมิรัตน์ สค. 2453
วิศวกรโยธา / STRUCTURE ENGINEERS	วิศวกรสิ่งแวดล้อม / ENVIRONMENTAL ENGINEERS

ช่างเขียนแบบ / DRAFTMAN		
เลขที่แบบ / เลขสาร		
NO.	REVISION	DATE

แบบแปลน / TITLE ห้องผัดตัด	
SCALE 1 : 25	DRAWING NO. DD-316
DATE พ.ศ. ๒๕๖๖	TOTAL 63
แบบแปลนนี้เป็นลิขสิทธิ์ของกรมการแพทย์ กระทรวงสาธารณสุข ห้ามทำซ้ำโดยไม่ขออนุญาต	

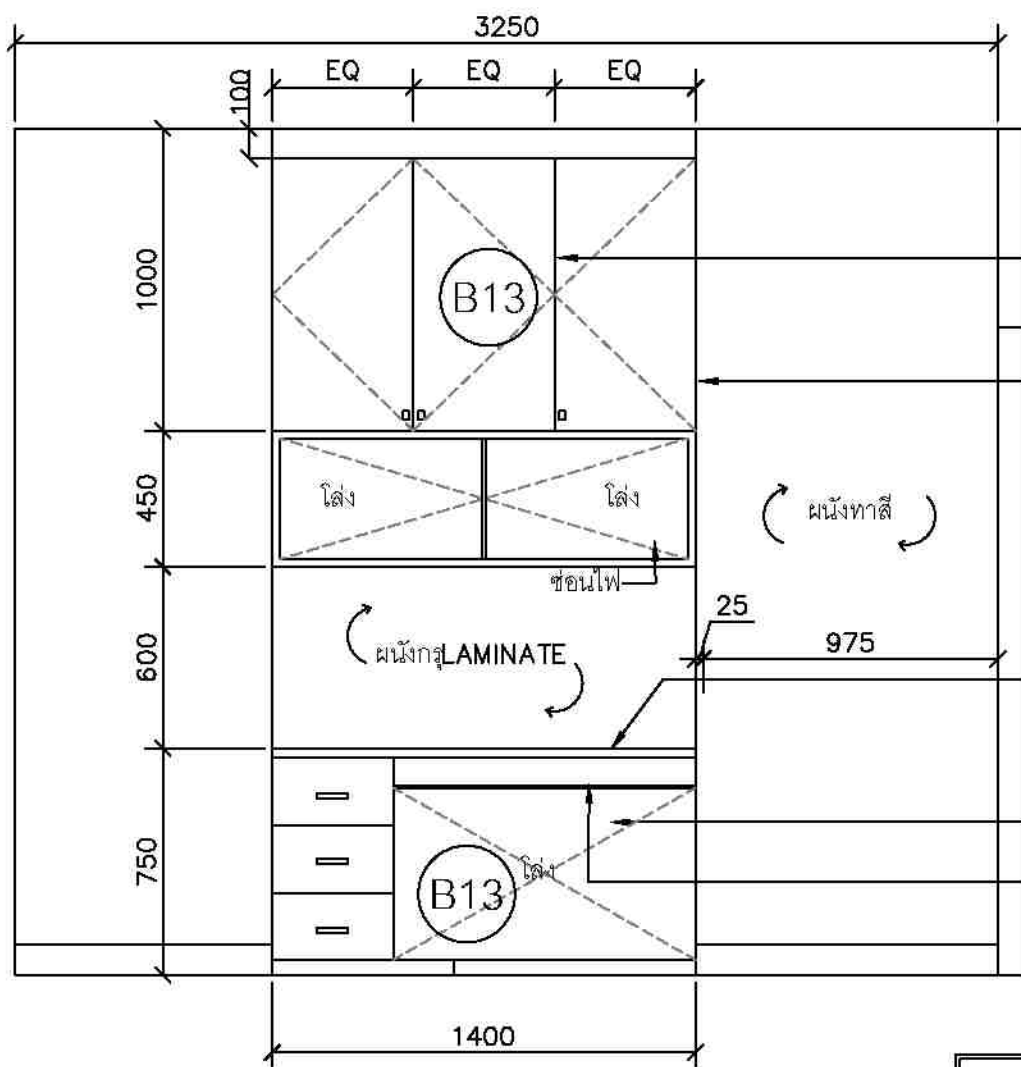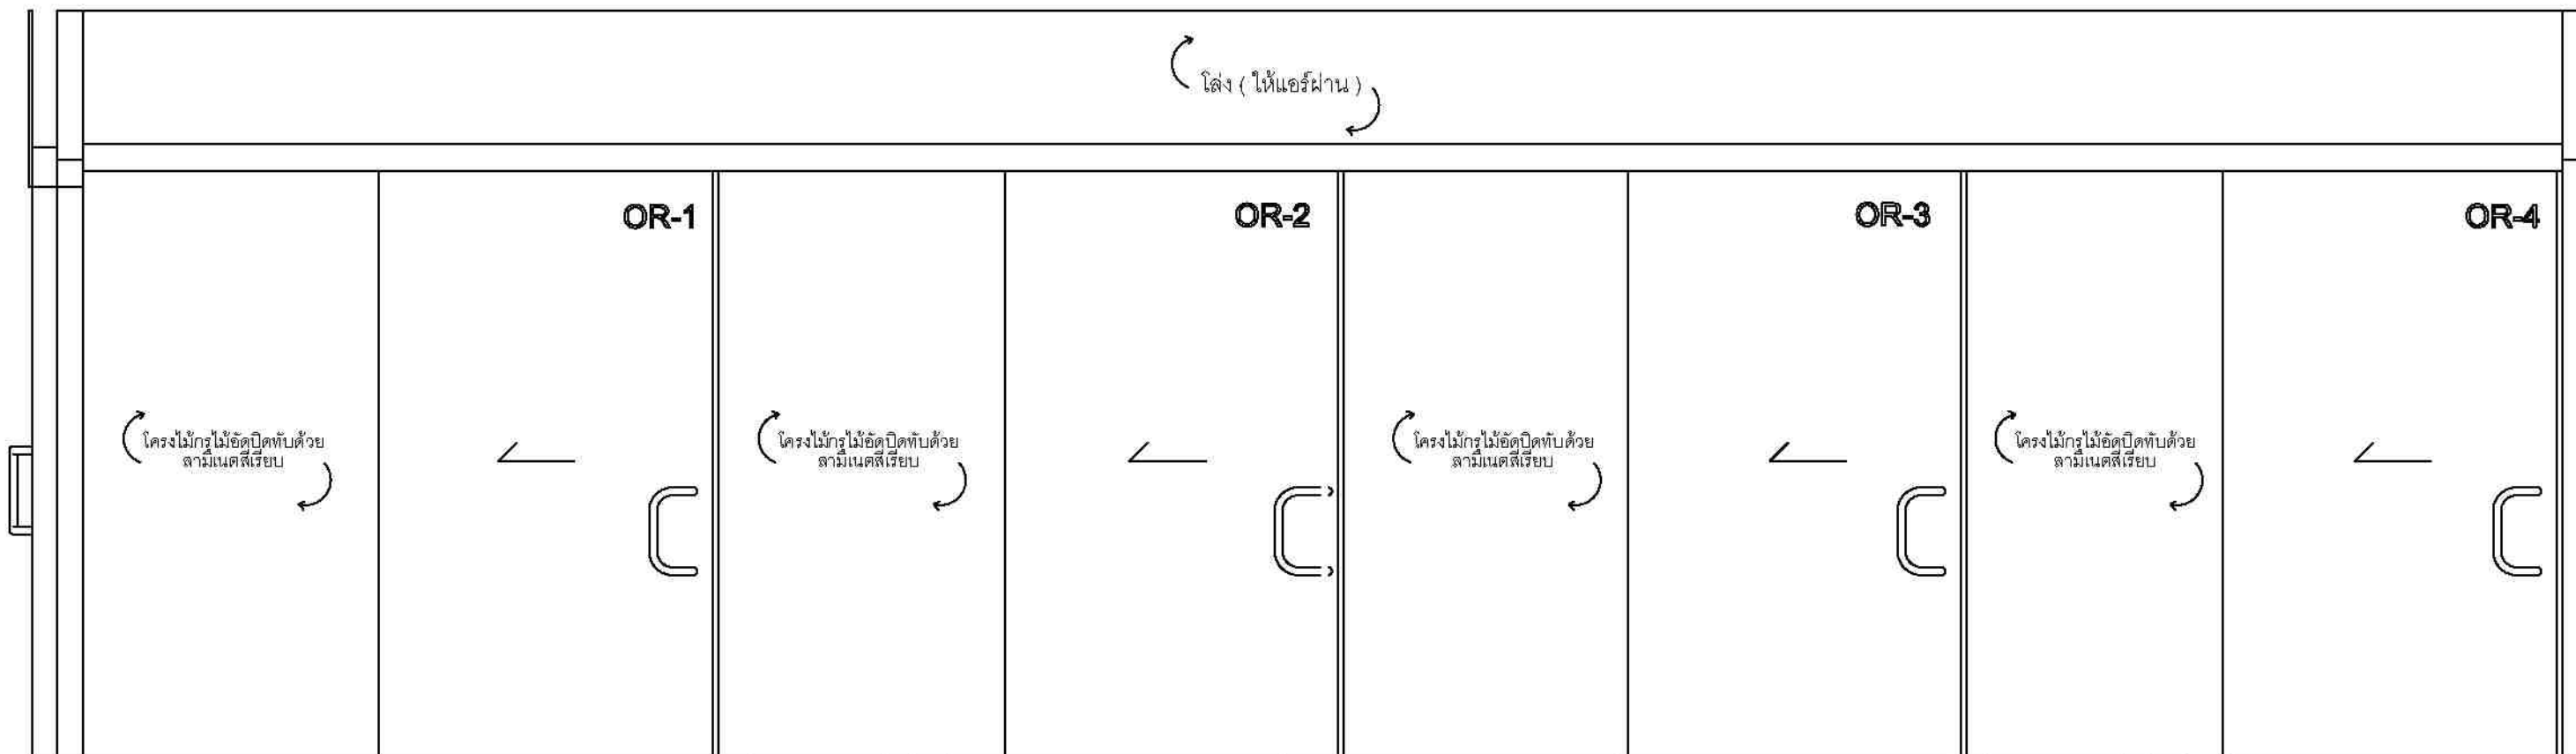

ตู้ลอยโครงไม้กรุไม้อัดยางปิดทับด้วยลามิเนตสีเรียบ

ตู้โครงไม้เนื้อแข็งกรุไม้อัดยาง หนา 4 mm.
ทาสีพ่นสีขาวกึ่งเงา

TOP โครงไม้เนื้อแข็งกรุไม้อัดยาง หนา 10 mm.
ปิดทับด้วยลามิเนตสีเรียบ

ไม้อัดปิดทับด้วยลามิเนตสีเรียบ

ลิ้นชักคีย์บอร์ด

ห้องผ่าตัด

EL 1

1:25

ห้องผ่าตัด

EL 2

1:25




ชื่องาน/PROJECT โครงการจัดซื้ออุปกรณ์ทางการแพทย์ สถาบันโรคผิวหนัง	
สถานที่ / LOCATION ชั้น 5 อาคารศูนย์การแพทย์ โรงพยาบาลรามาธิบดี	
เจ้าของโครงการ / OWNER สถาบันโรคผิวหนัง กรมการแพทย์ กระทรวงสาธารณสุข	

สถาปนิก / ARCHITECTS	วิศวกรไฟฟ้า / ELECTRICAL ENGINEERS
นักเขียนแบบ / INTERIOR ARCHITECT	วิศวกรเครื่องกล / MECHANICAL ENGINEERS
วิศวกรโครงสร้าง / STRUCTURE ENGINEERS	วิศวกรสิ่งแวดล้อม / ENVIRONMENTAL ENGINEERS

ช่างเขียนแบบ / DRAFTMAN	เลขที่แบบ / เลขสาร
NO.	REVISION
DATE	

แบบแปลน / TITLE ห้องผ่าตัด ELEVATION	
SCALE 1:25	DRAWING NO. DD-317
DATE พ.ศ. ๒๕๖๖	TOTAL 63

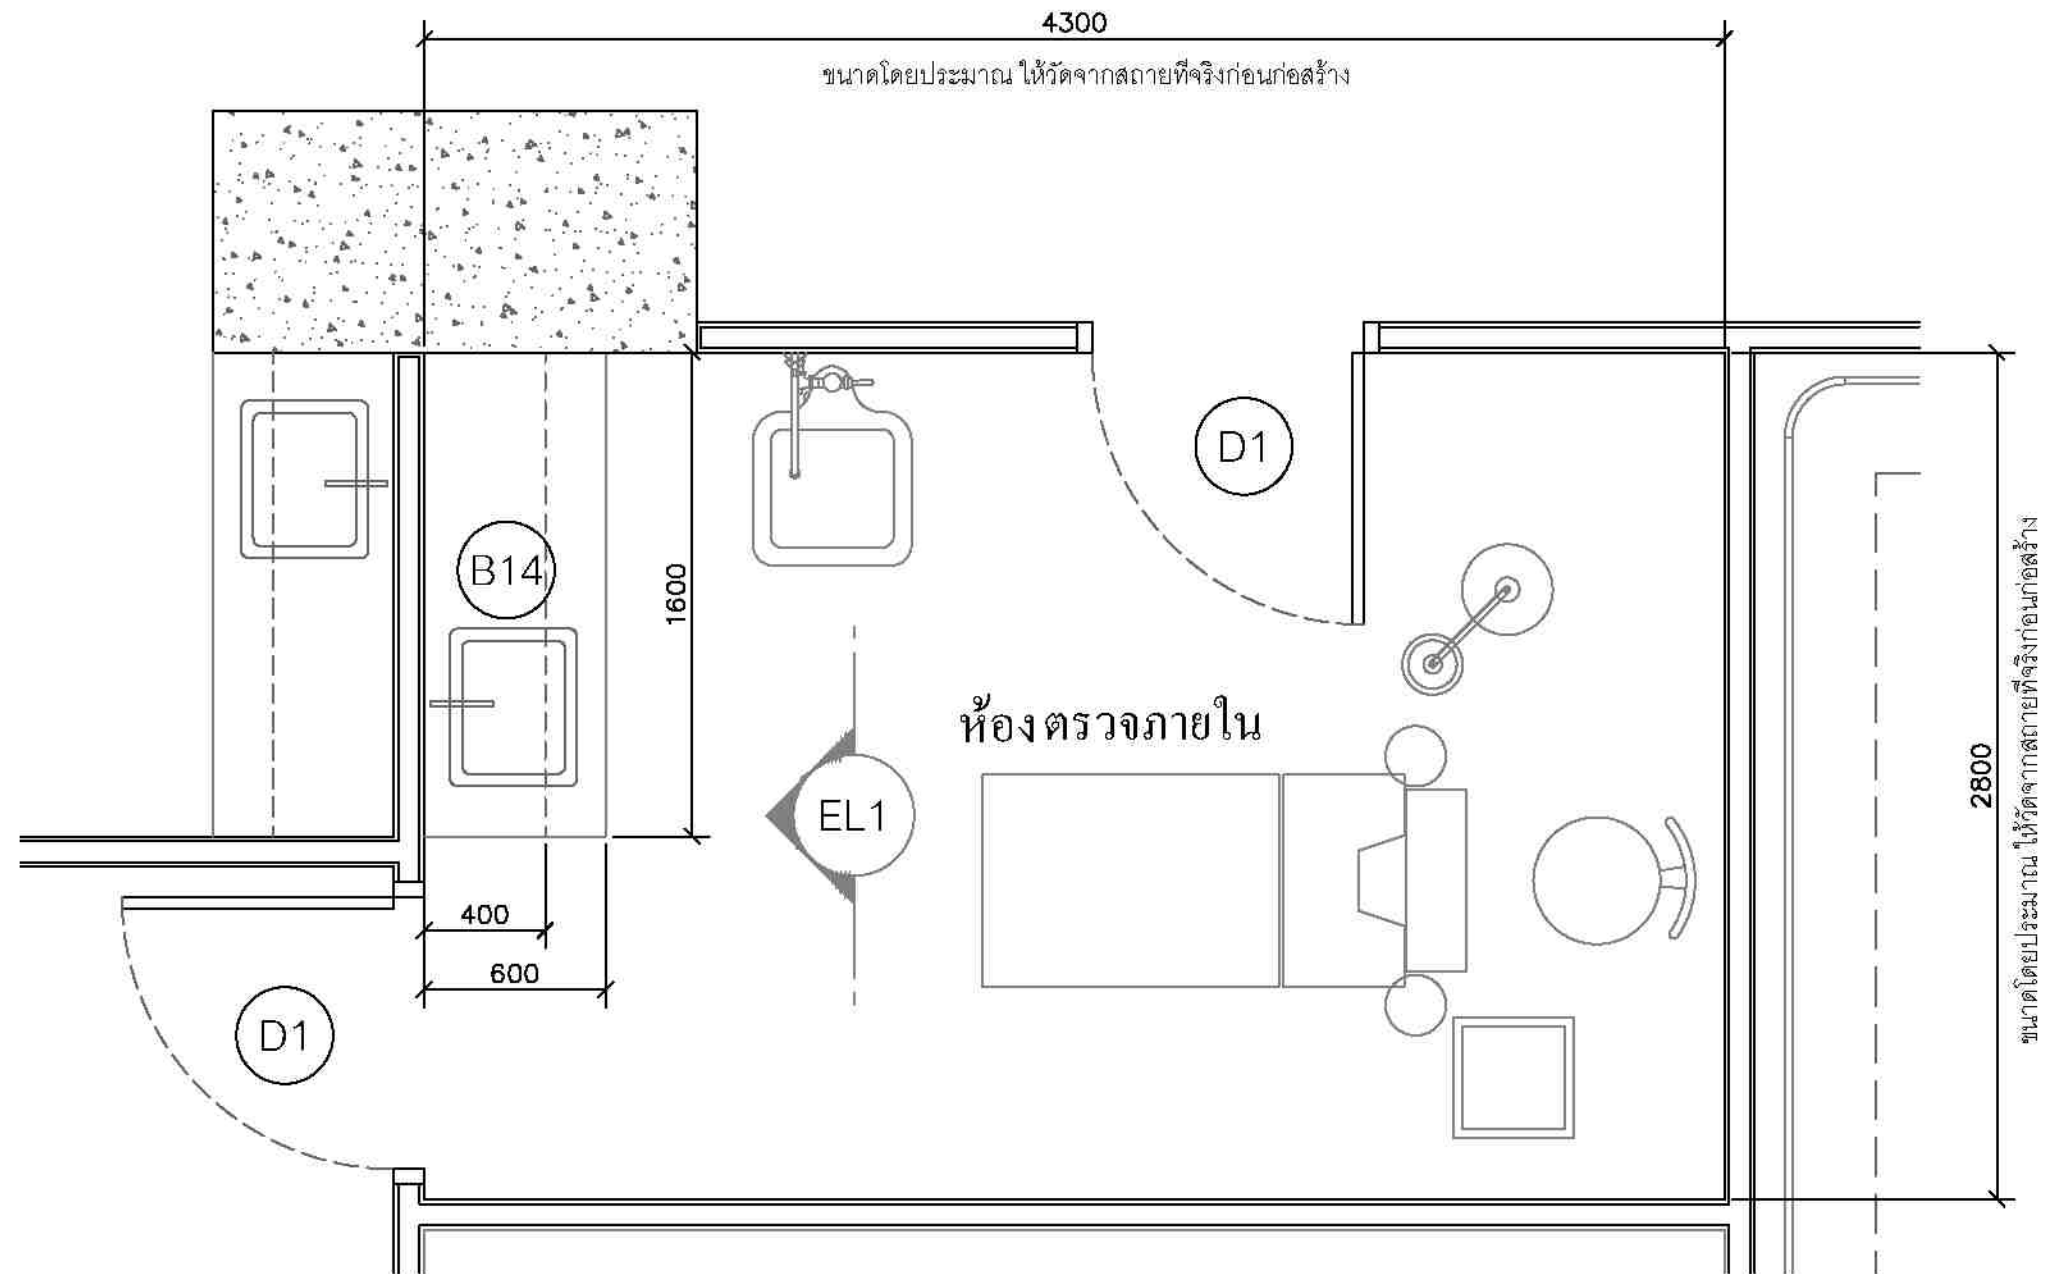

ห้องตรวจภายใน PLAN 1:25




ชื่องาน/PROJECT โครงการจัดตั้งศูนย์บริการโรคผิวหนัง สถาบันโรคผิวหนัง	
สถานที่ / LOCATION ชั้น 5 อาคารศูนย์บริการโรคผิวหนัง โรงพยาบาลศิริราช	
เจ้าของโครงการ / OWNER สถาบันโรคผิวหนัง กรมการแพทย์ กระทรวงสาธารณสุข	

สถาปนิก / ARCHITECTS	วิศวกรไฟฟ้า / ELECTRICAL ENGINEERS
นักออกแบบ / INTERIOR ARCHITECT	วิศวกรเครื่องกล / MECHANICAL ENGINEERS
วิศวกรโยธา / STRUCTURE ENGINEERS	วิศวกรสิ่งแวดล้อม / ENVIRONMENTAL ENGINEERS

ช่างเขียนแบบ / DRAFTMAN		
เลขที่แบบ / เลขสาร		
NO.	REVISION	DATE

แบบแปลน / TITLE ตรวจภายใน	
SCALE 1:25	DRAWING NO. DD-318
DATE พฤษภาคม 2565	TOTAL 63

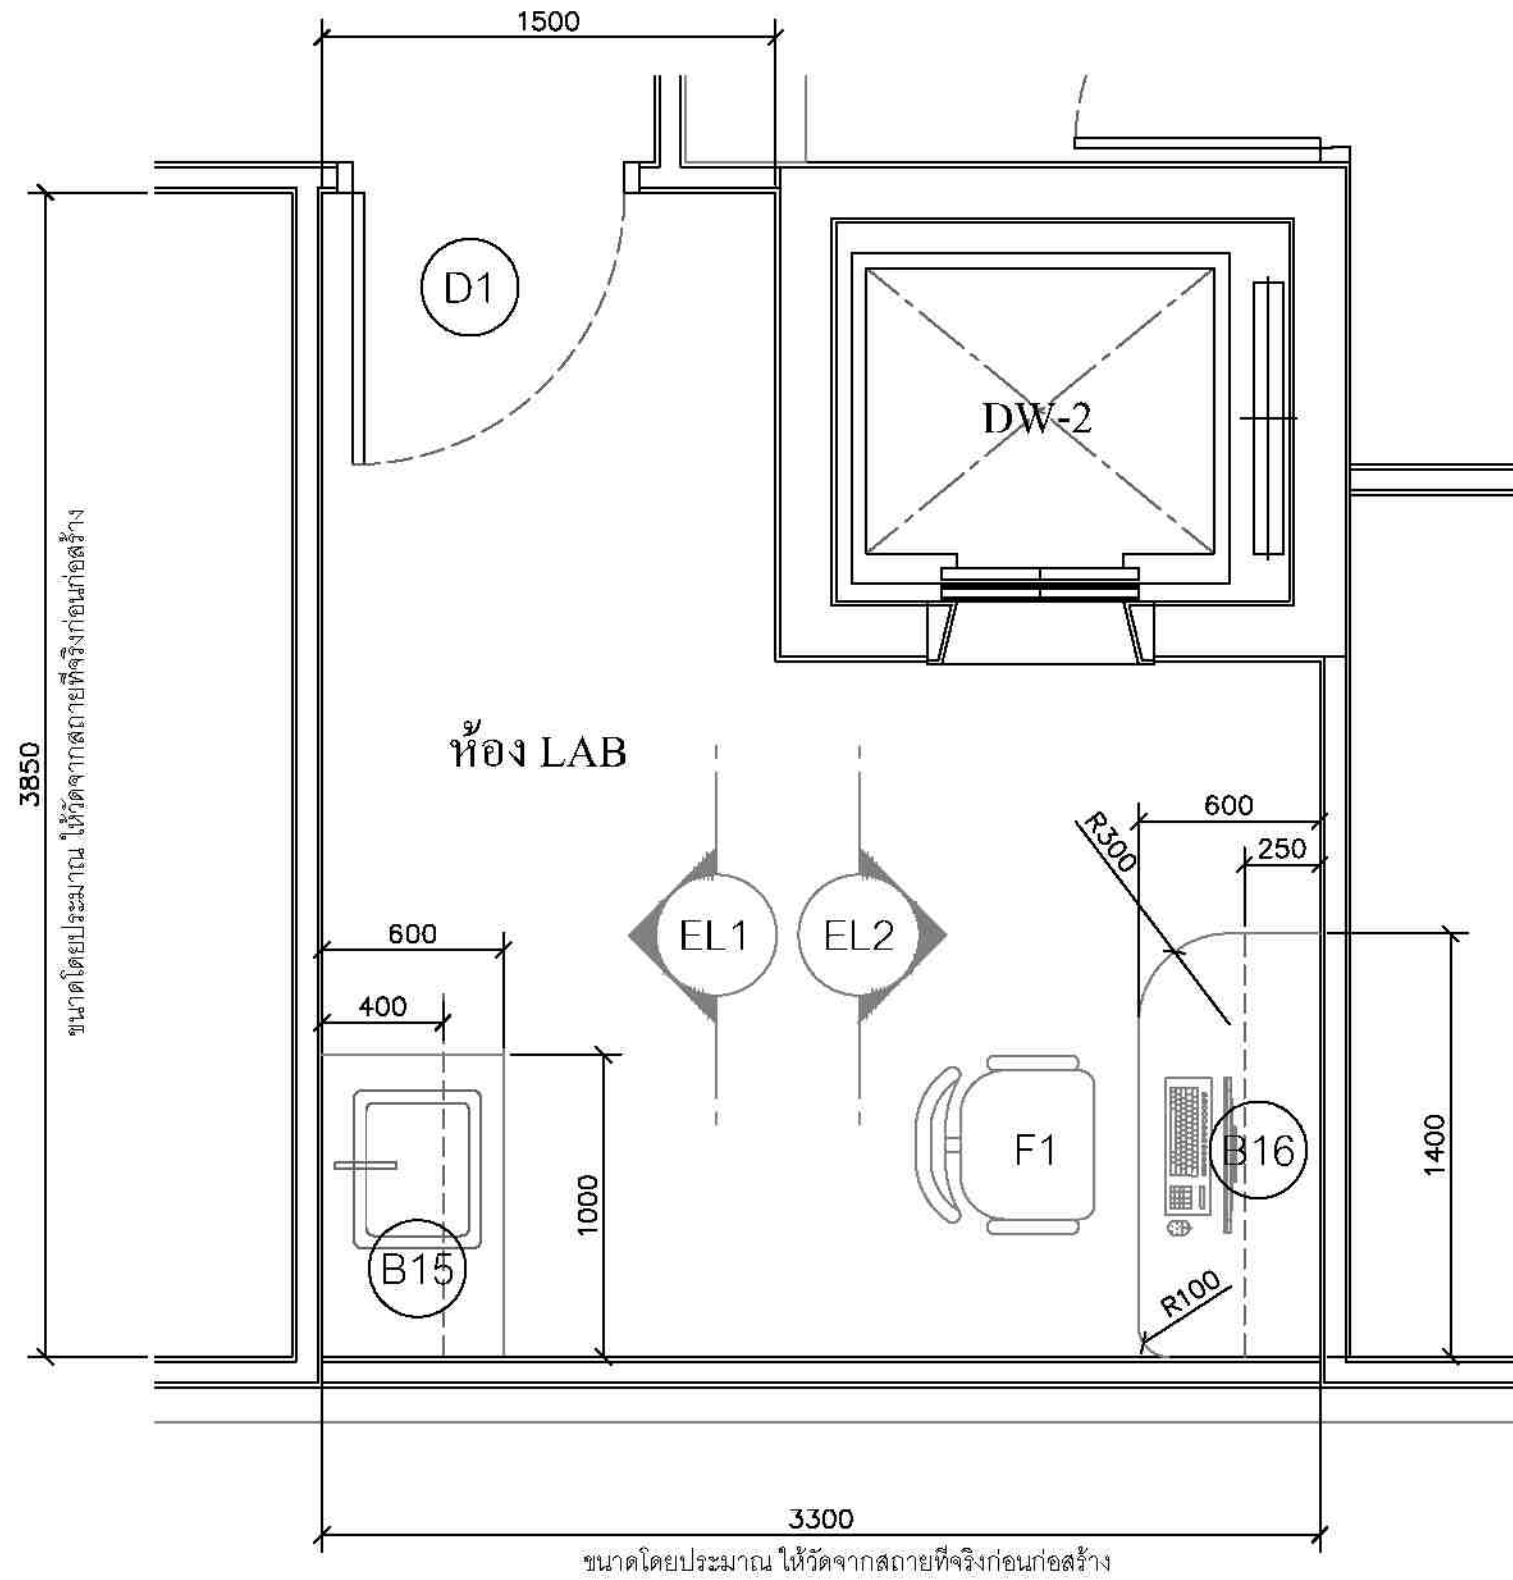

ห้อง LAB PLAN 1:25




ชื่องาน/PROJECT	โครงการจัดตั้งศูนย์บริการโรคผิวหนัง สถาบันโรคผิวหนัง
สถานที่ / LOCATION	ชั้น 5 อาคารศูนย์บริการโรคผิวหนัง โรงพยาบาลศิริราช
เจ้าของโครงการ / OWNER	สถาบันโรคผิวหนัง กรมการแพทย์ กระทรวงสาธารณสุข

สถาปนิก / ARCHITECTS	วิศวกรไฟฟ้า / ELECTRICAL ENGINEERS
นักออกแบบ / INTERIOR ARCHITECT	วิศวกรเครื่องกล / MECHANICAL ENGINEERS
วิศวกรโครงสร้าง / STRUCTURE ENGINEERS	วิศวกรสิ่งแวดล้อม / ENVIRONMENTAL ENGINEERS

ช่างเขียนแบบ / DRAFTMAN		
เลขที่แบบ / เลขสาร		
NO.	REVISION	DATE

แบบแปลน / TITLE	ห้อง LAB
SCALE	1:25
DATE	ท. พุทธศักราช 2565
DRAWING NO.	ID-320
TOTAL	63

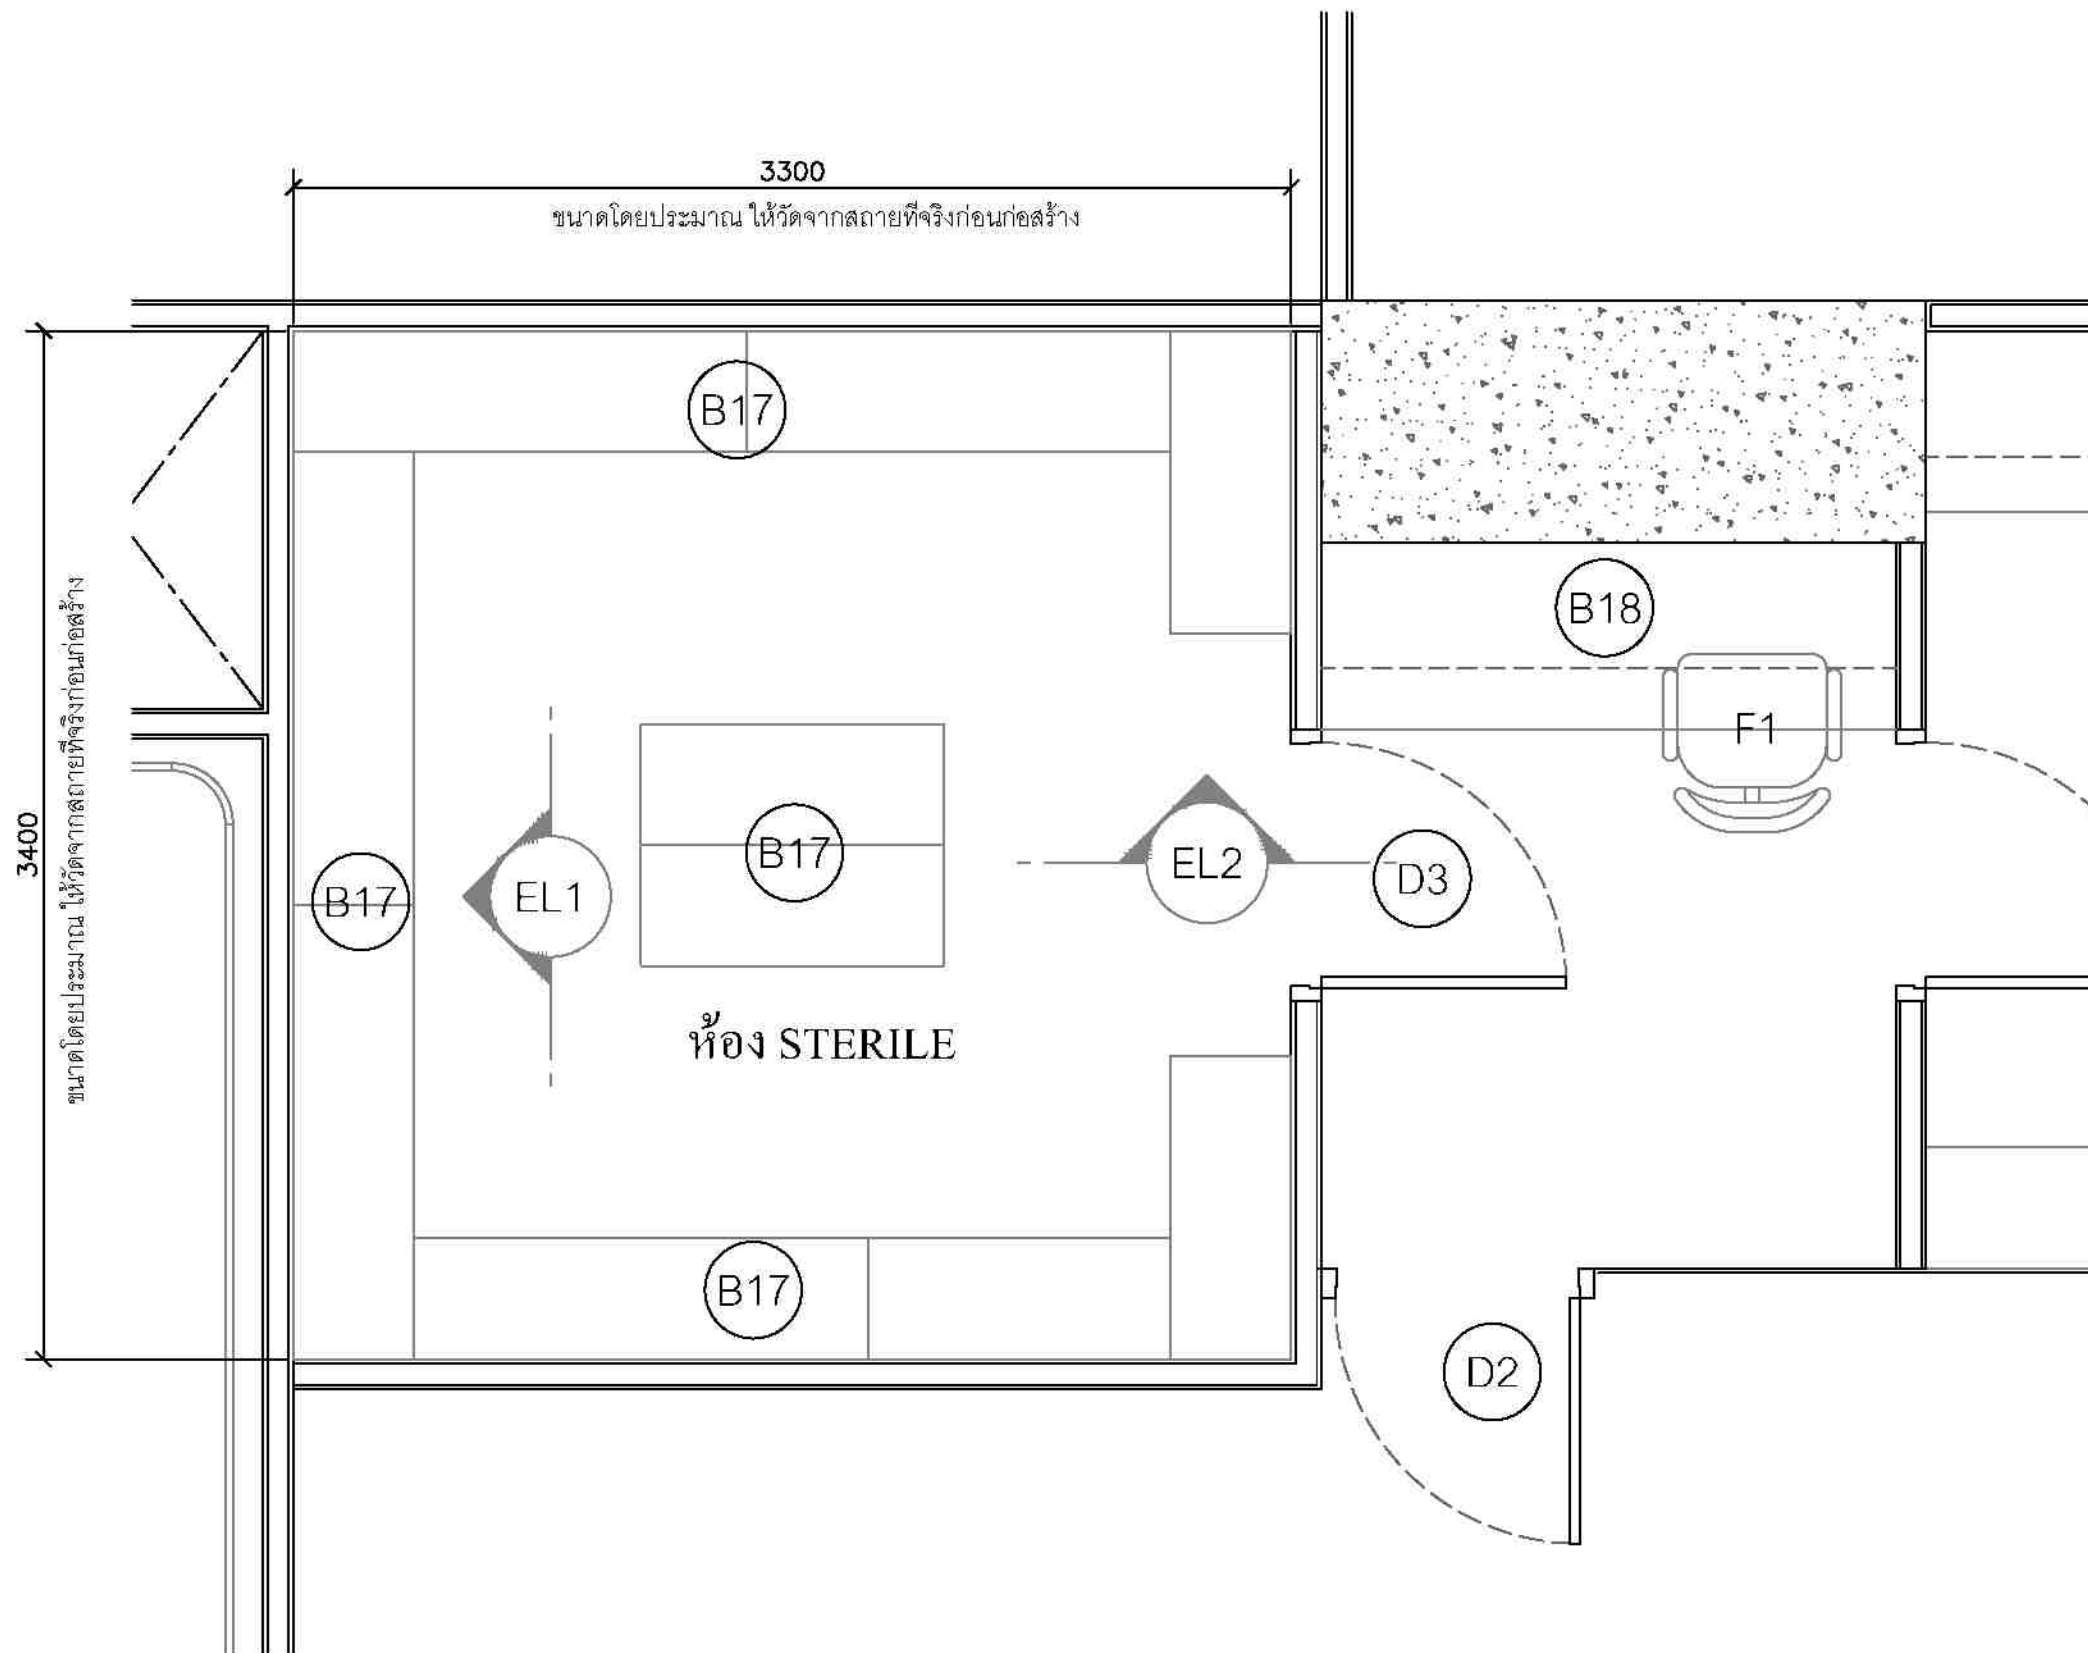

ห้อง STERILE PLAN 1:25




ชื่องาน/PROJECT โครงการจัดตั้งศูนย์บริการโรคผิวหนัง สถาบันโรคผิวหนัง	
สถานที่ / LOCATION ชั้น 5 อาคารศูนย์การแพทย์ โรงพยาบาลรามาธิบดี กรุงเทพมหานคร	
เจ้าของโครงการ / OWNER สถาบันโรคผิวหนัง กรมการแพทย์ กระทรวงสาธารณสุข	

สถาปนิก / ARCHITECTS	วิศวกรไฟฟ้า / ELECTRICAL ENGINEERS
นักออกแบบภายใน / INTERIOR ARCHITECT	วิศวกรเครื่องกล / MECHANICAL ENGINEERS
วิศวกรโครงสร้าง / STRUCTURE ENGINEERS	วิศวกรสิ่งแวดล้อม / ENVIRONMENTAL ENGINEERS

ช่างเขียนแบบ / DRAFTMAN		
เลขที่แบบ / เลขสาร		
NO.	REVISION	DATE

แบบแปลน / TITLE ห้อง STERILE	
SCALE 1 : 25	DRAWING NO. ID-322
DATE พ.ศ. ๒๕๖๖	TOTAL 63

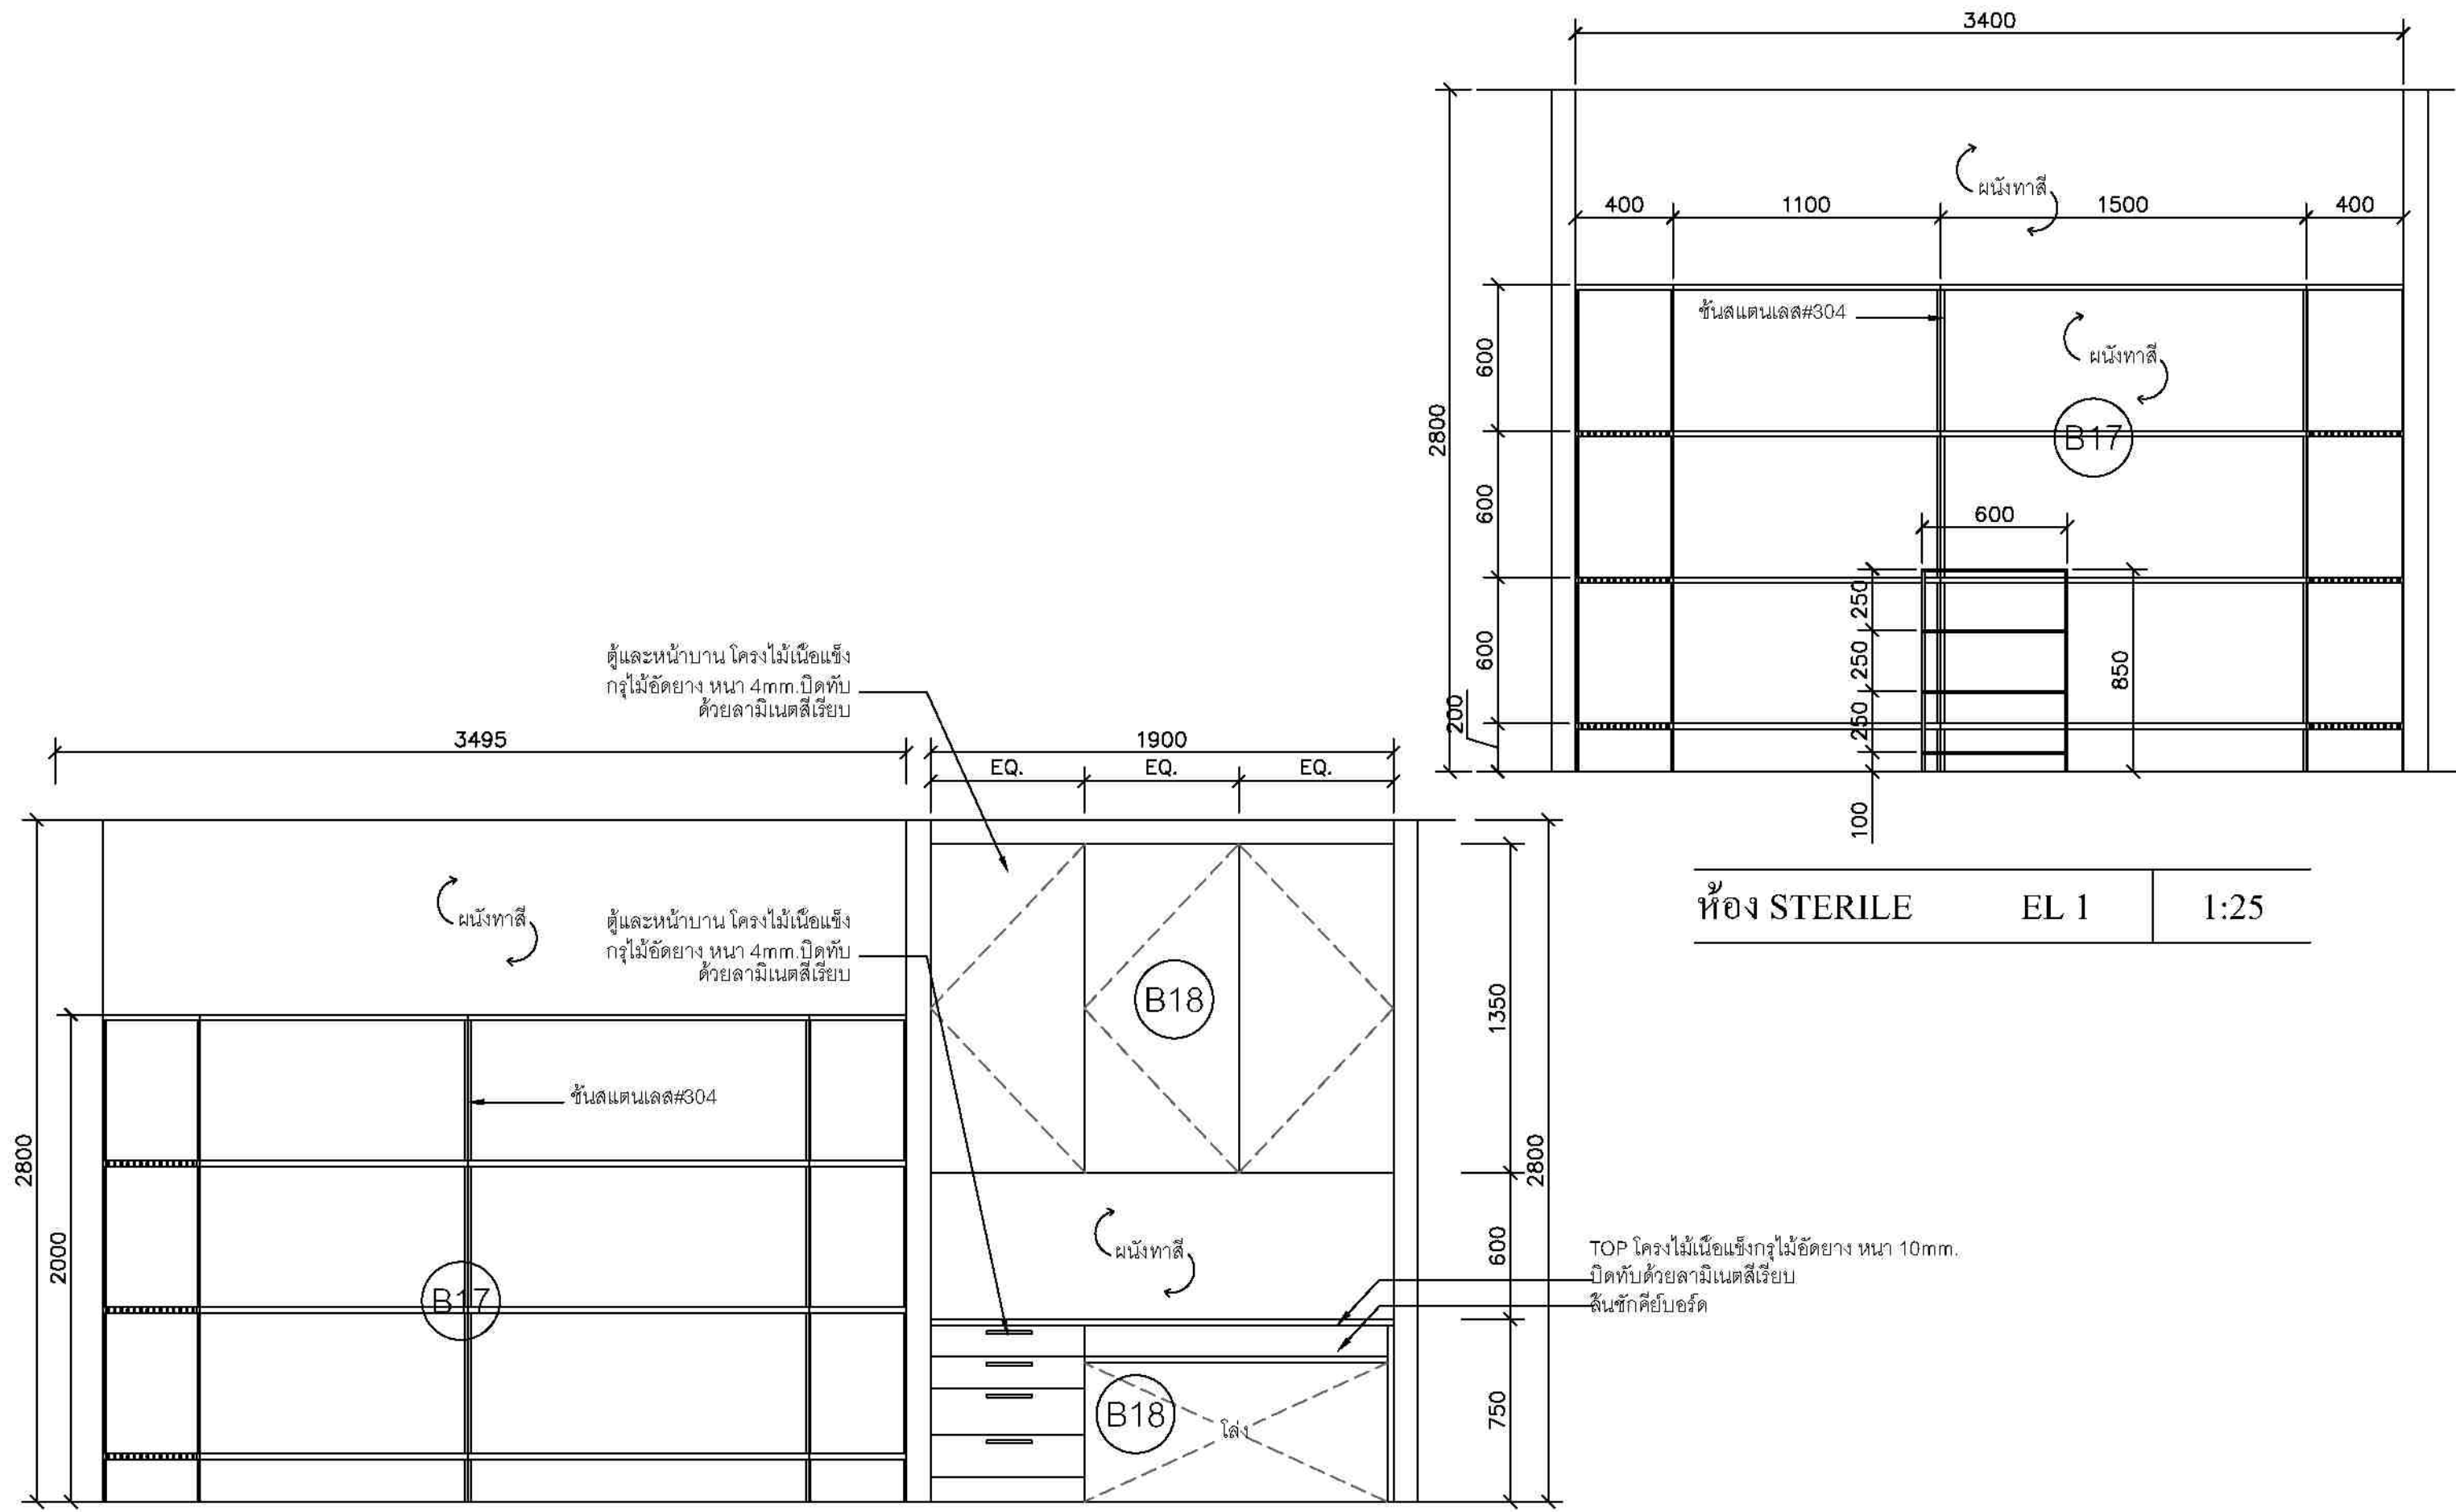

ห้อง STERILE EL 1 1:25

ห้อง STERILE EL 2 1:25




ชื่องาน/PROJECT	โครงการจัดตั้งศูนย์บริการโรคผิวหนัง สถาบันโรคผิวหนัง
สถานที่ / LOCATION	ชั้น 5 อาคารศูนย์ตรวจวินิจฉัยโรคผิวหนัง โรงพยาบาลศิริราช
เจ้าของโครงการ / OWNER	สถาบันโรคผิวหนัง กรมแพทยศาสตร์ กระทรวงสาธารณสุข

สถาปนิก / ARCHITECTS	วิศวกรไฟฟ้า / ELECTRICAL ENGINEERS
วิศวกรโครงสร้าง / MECHANICAL ENGINEERS	วิศวกรสิ่งแวดล้อม / ENVIRONMENTAL ENGINEERS
วิศวกรโครงสร้าง / MECHANICAL ENGINEERS	วิศวกรสิ่งแวดล้อม / ENVIRONMENTAL ENGINEERS

ช่างเขียนแบบ / DRAFTMAN		
เลขที่แบบ / เลขสาร		
NO.	REVISION	DATE

แบบแปลน / TITLE			
ห้อง STERILE ELEVATION			
SCALE		DRAWING NO.	
1:25		DD-323	
DATE		TOTAL	
ท. พฤศจิกายน 2555		63	
เอกสารนี้เป็นเอกสารของบริษัทฯ ห้ามทำซ้ำโดยไม่ได้รับอนุญาต			

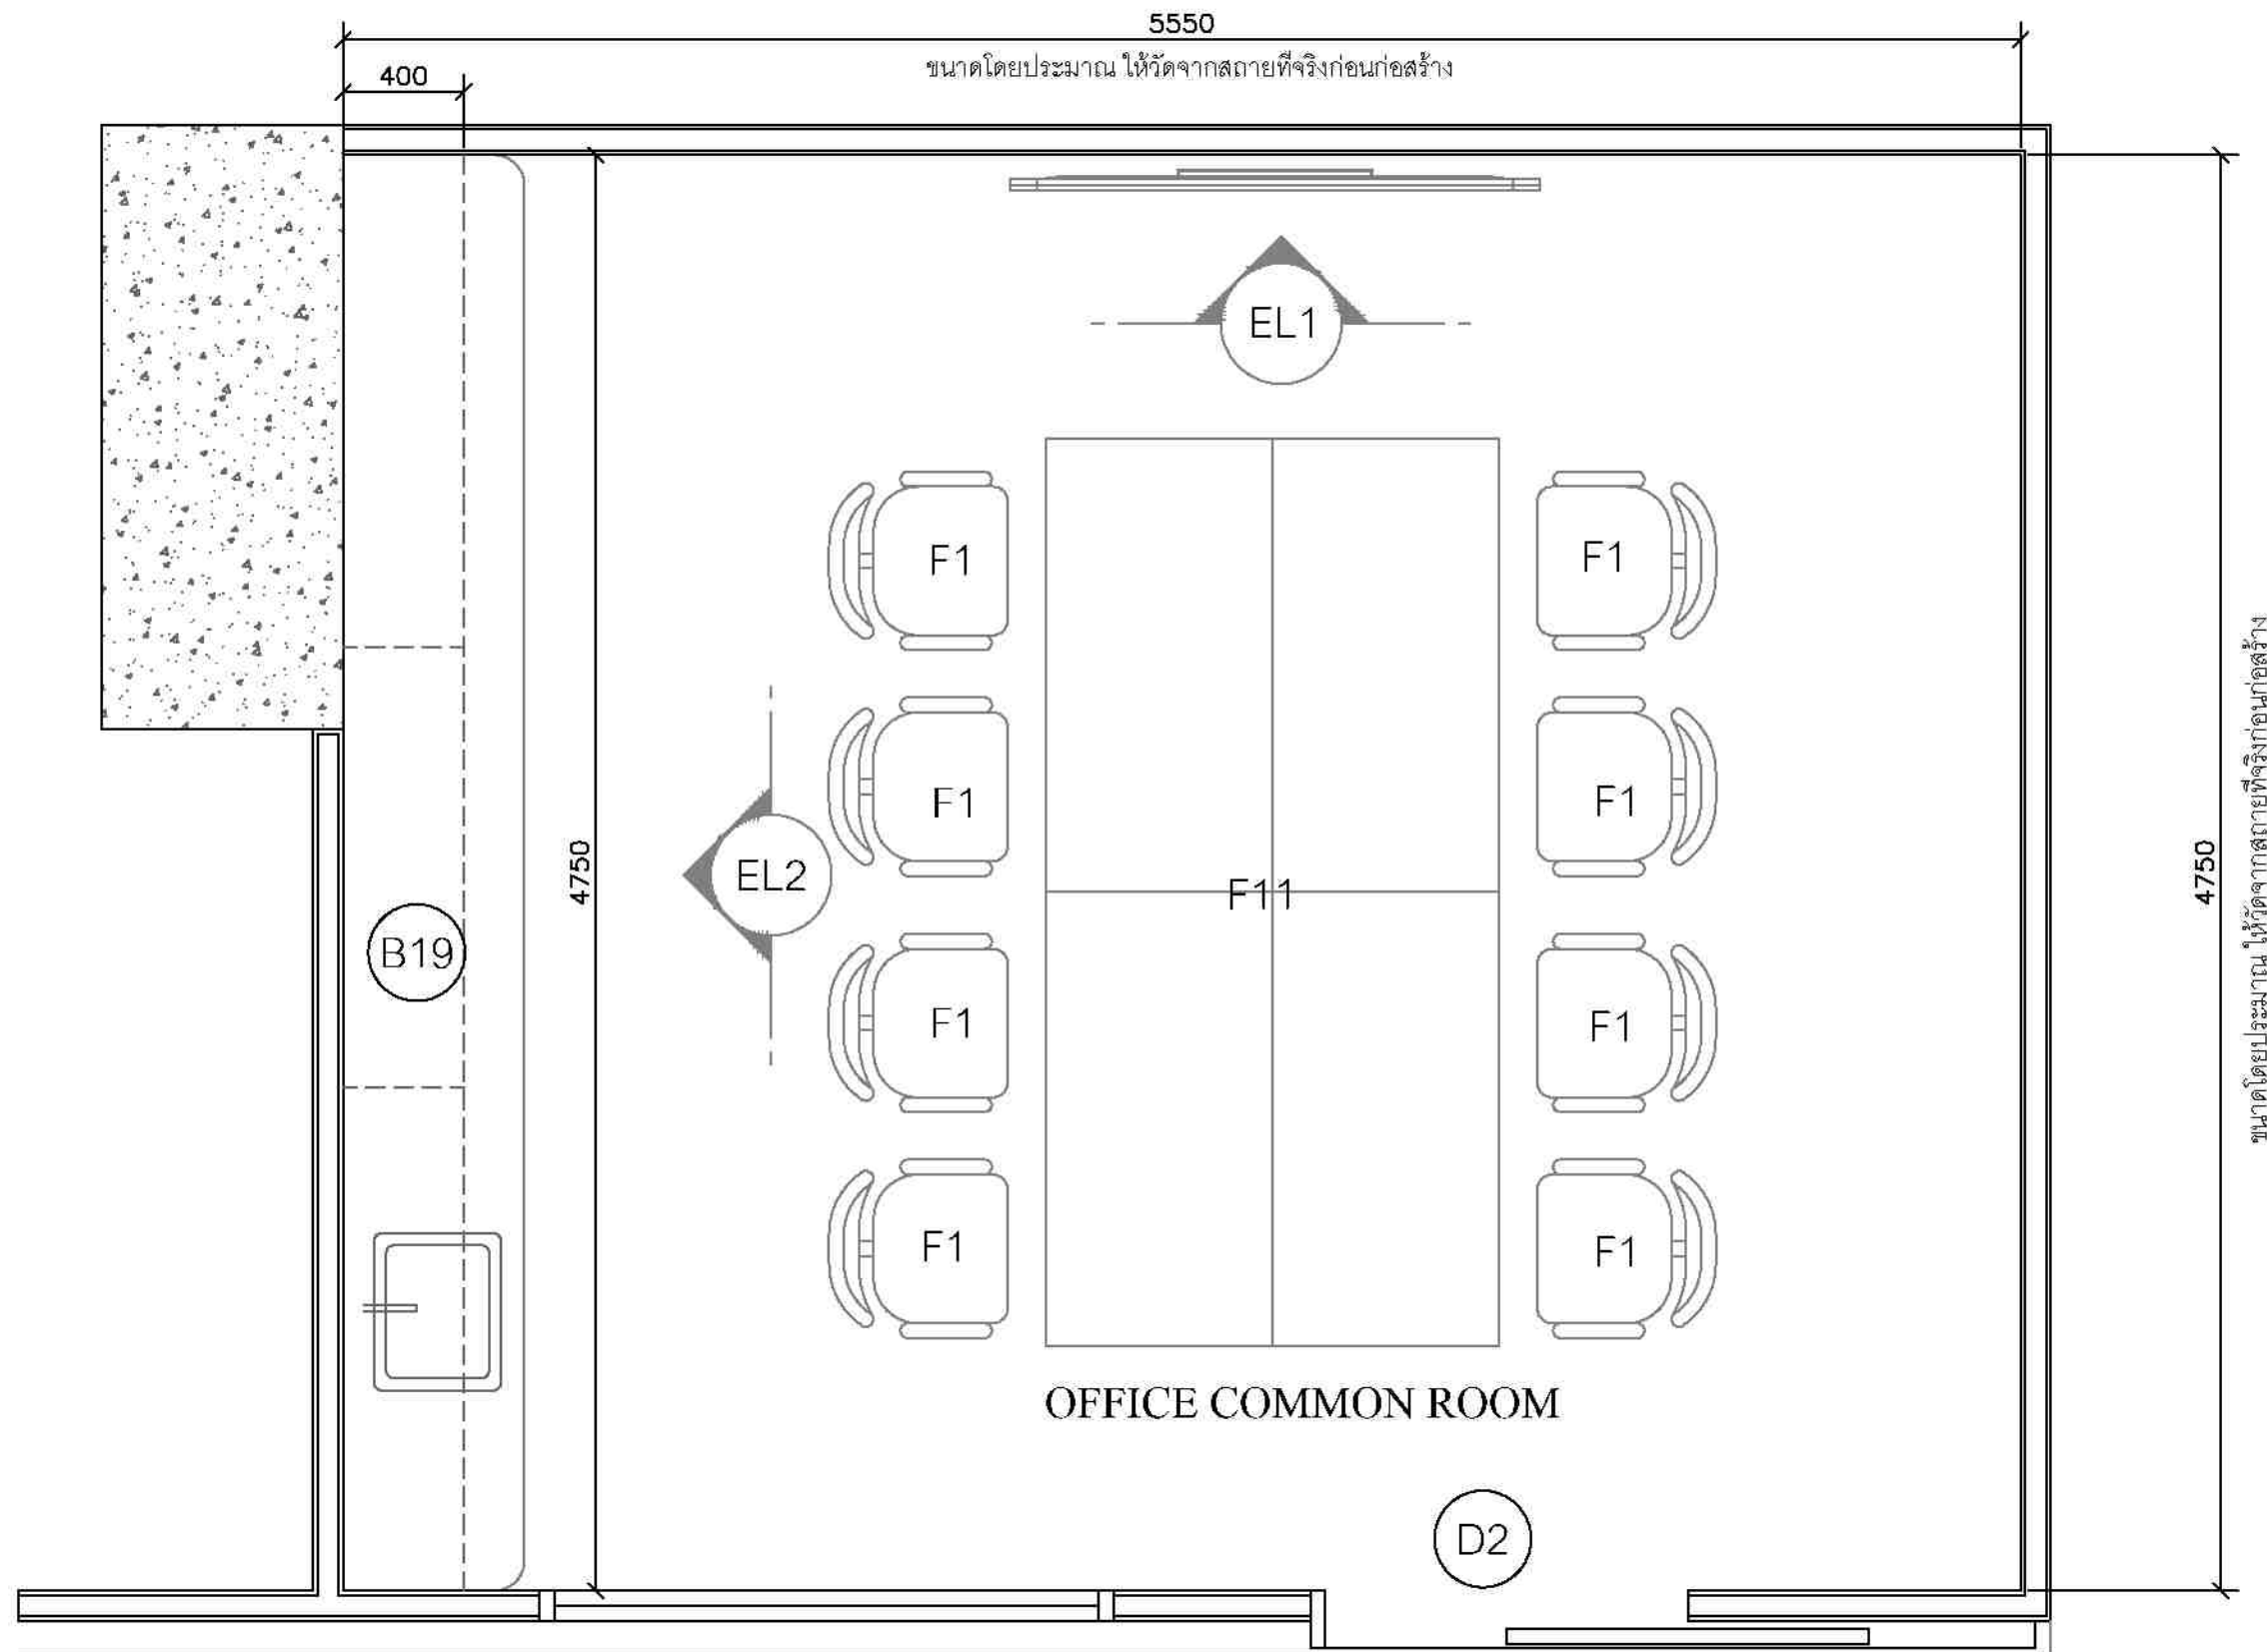

OFFICE COMMON ROOM

PLAN

1:25




ชื่องาน/PROJECT โครงการจัดซื้ออุปกรณ์การแพทย์ สถาบันโรคผิวหนัง	
สถานที่ / LOCATION ชั้น 5 อาคารศูนย์การแพทย์ โรงพยาบาลรามาธิบดี กรุงเทพมหานคร	
เจ้าของโครงการ / OWNER สถาบันโรคผิวหนัง กรมการแพทย์ กระทรวงสาธารณสุข	

สถาปนิก / ARCHITECTS	วิศวกรไฟฟ้า / ELECTRICAL ENGINEERS นายภัทร ชุ่มชาติ วิศวกร 2324
นักออกแบบภายใน / INTERIOR ARCHITECT นายณัฐพล ชัยภูมิศิลป์ ภา-ธบ 2007 นายณัฐพงศ์ ชื่นอนันต์ ภา-ธบ 25453	วิศวกรเครื่องกล / MECHANICAL ENGINEERS
วิศวกรโยธา / STRUCTURE ENGINEERS	วิศวกรสิ่งแวดล้อม / ENVIRONMENTAL ENGINEERS

ช่างเขียนแบบ / DRAFTMAN		
เลขที่แบบ / เลขสาร		
NO.	REVISION	DATE

แบบแปลน / TITLE OFFICE COMMON ROOM	
SCALE 1 : 25	DRAWING NO. DD-324
DATE พ.ศ. ๒๕๖๓ ๒๕๖๓	TOTAL 63
แบบแปลนนี้เป็นทรัพย์สินของทางราชการและใช้เพื่อประโยชน์ของราชการเท่านั้น ไม่สามารถนำออกจำหน่าย	

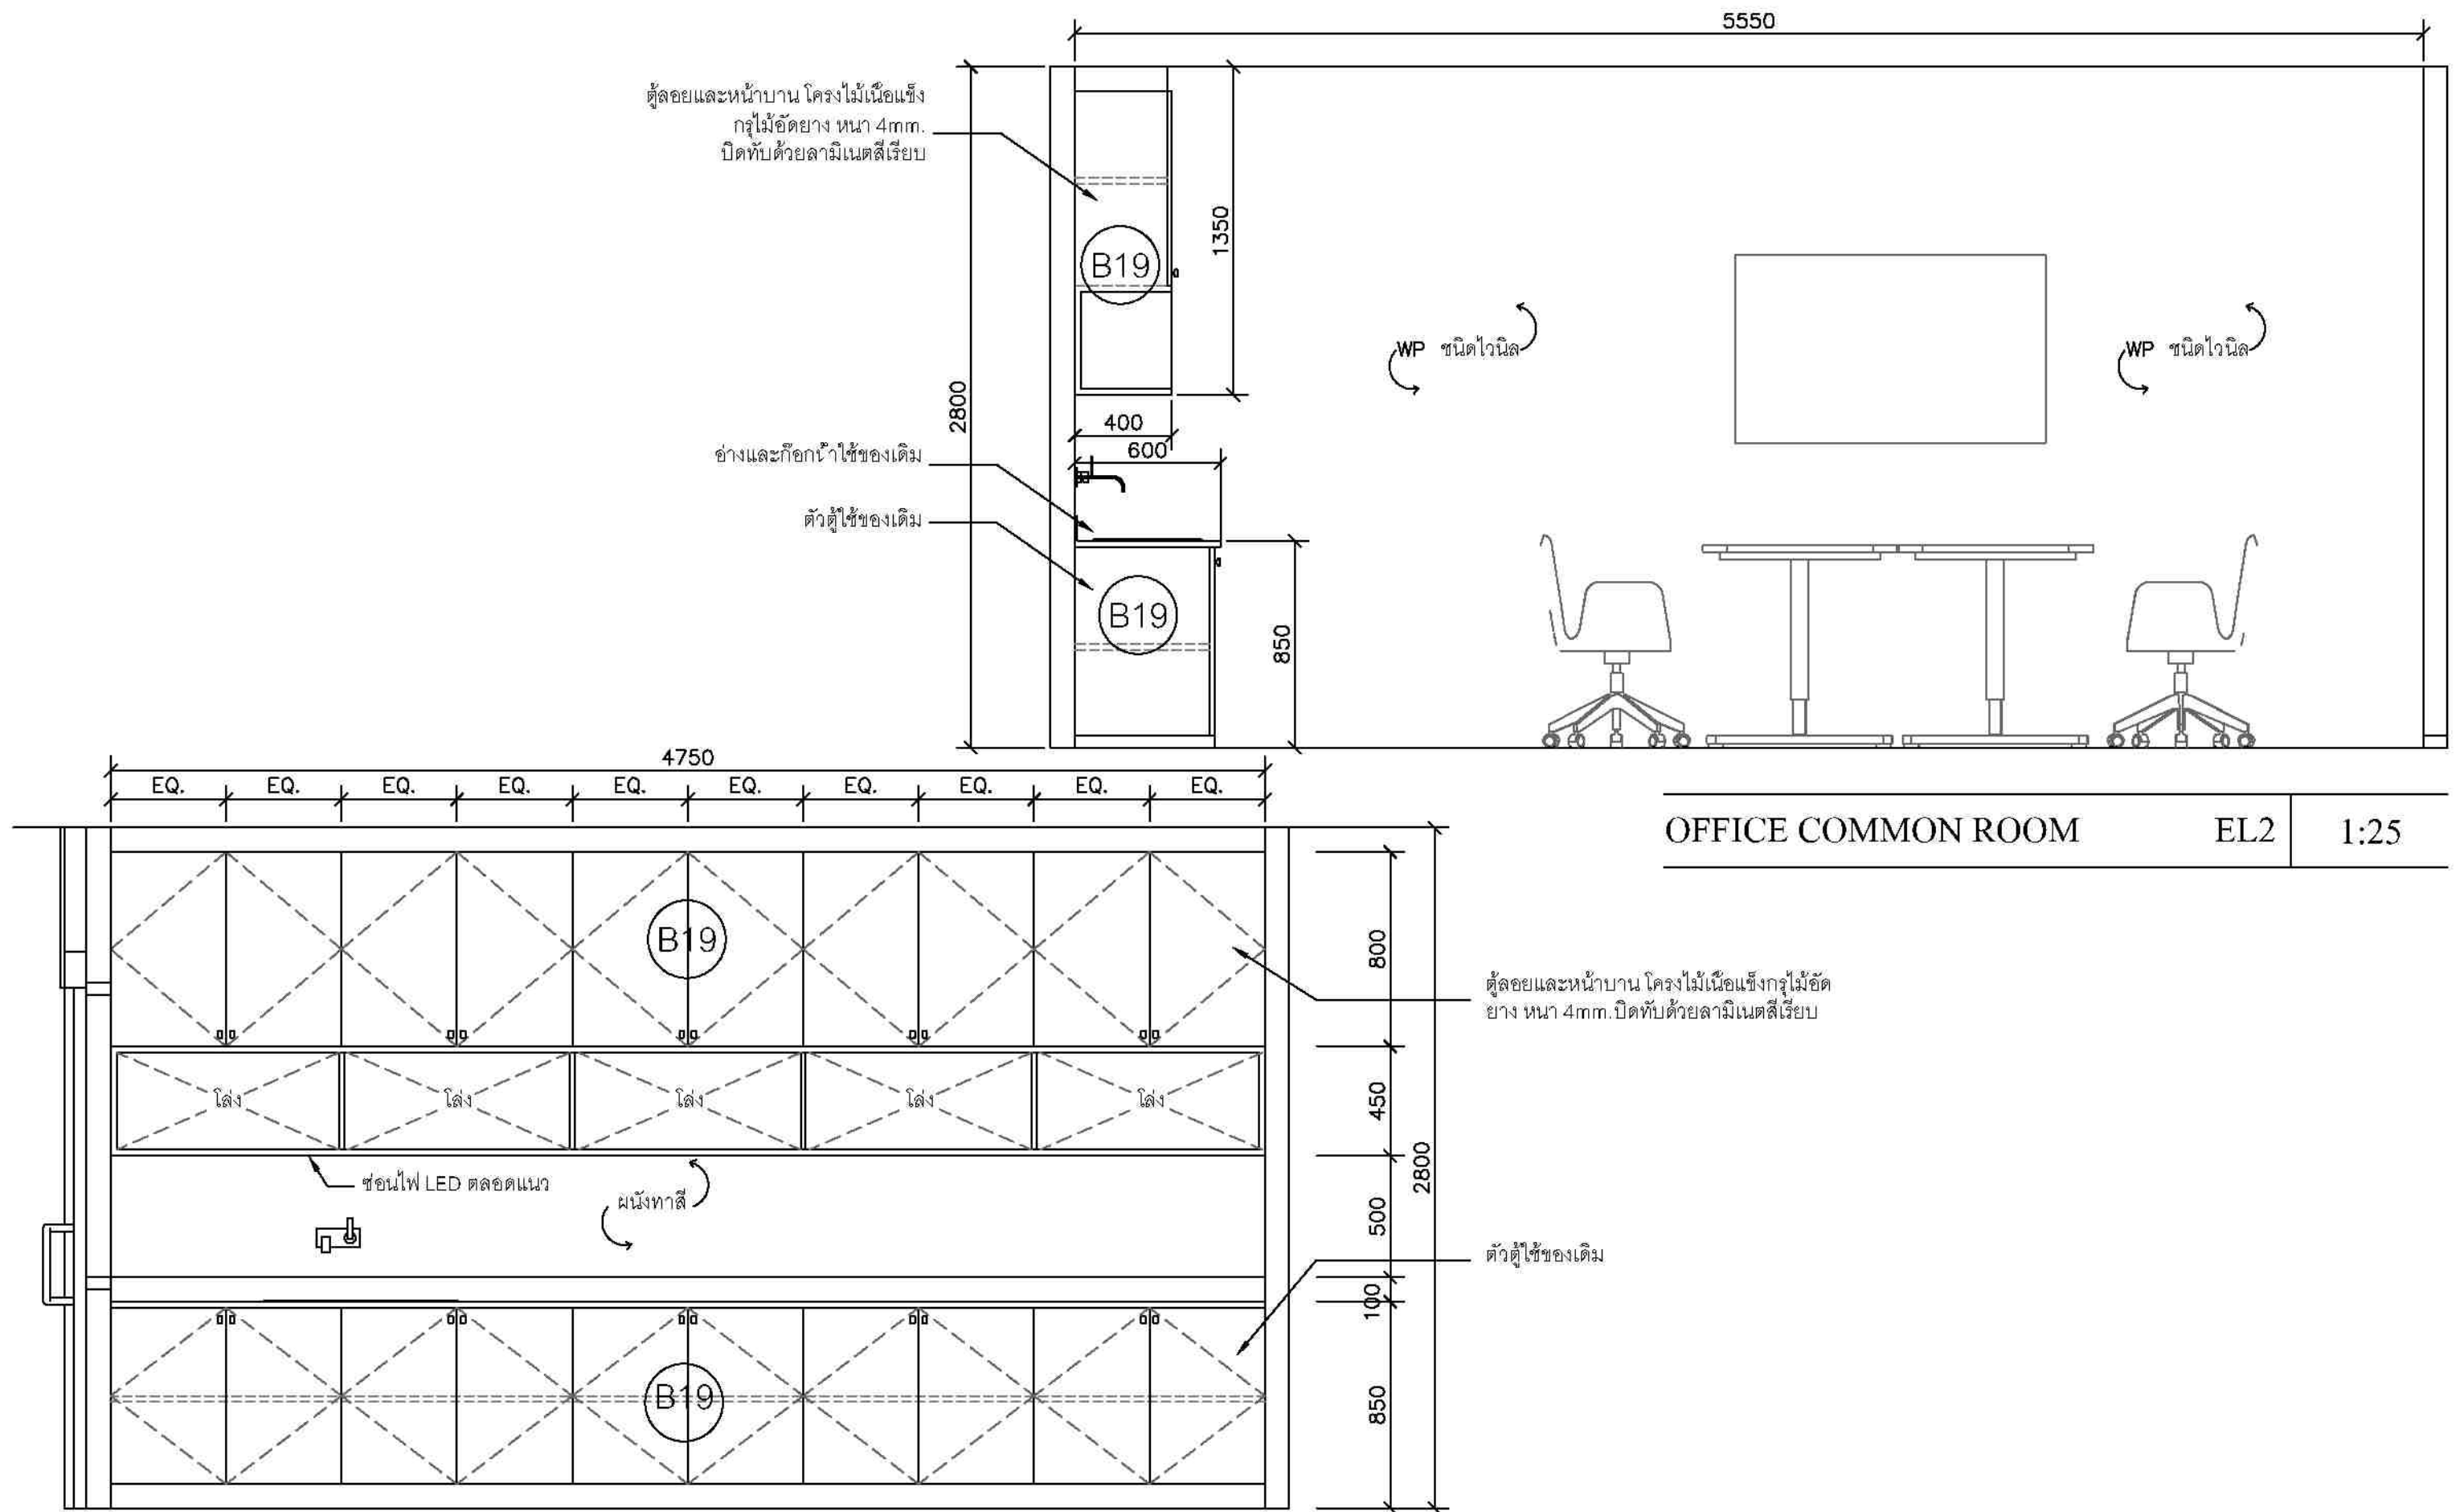

OFFICE COMMON ROOM EL2 1:25




ชื่องาน/PROJECT โครงการจัดตั้งศูนย์บริการโรคผิวหนัง สถาบันโรคผิวหนัง
สถานที่ / LOCATION ชั้น 6 อาคารศูนย์รวมแพทย์โรคผิวหนัง โรงพยาบาลศิริราช
เจ้าของโครงการ / OWNER สถาบันโรคผิวหนัง กรมการแพทย์ กระทรวงสาธารณสุข

สถาปนิก / ARCHITECTS	วิศวกรไฟฟ้า / ELECTRICAL ENGINEERS นายภัทร ชุ่มชาติ สศท 2324
นักออกแบบภายใน / INTERIOR ARCHITECT นายอภิชาติ ชัยภูมิรัตน์ ก-ธ 2007 นายอนุชาติ ทองบุญธิ นายวิเศษ นามศรีรัมย์	วิศวกรเครื่องกล / MECHANICAL ENGINEERS สศท 2453
วิศวกรโยธา / STRUCTURE ENGINEERS	วิศวกรสิ่งแวดล้อม / ENVIRONMENTAL ENGINEERS

SYNTHETIC / DRAFTMAN		
UNIFORM / UNIFORM		
NO.	REVISION	DATE

แบบแปลน / TITLE	
OFFICE COMMON ROOM ELEVATION	
SCALE 1 : 25	DRAWING NO. DD-325
DATE 11 SEPTEMBER 2005	TOTAL 63
แบบแปลนนี้เป็นลิขสิทธิ์ของกรมการแพทย์ กระทรวงสาธารณสุข ห้ามทำซ้ำโดยไม่ขออนุญาต	

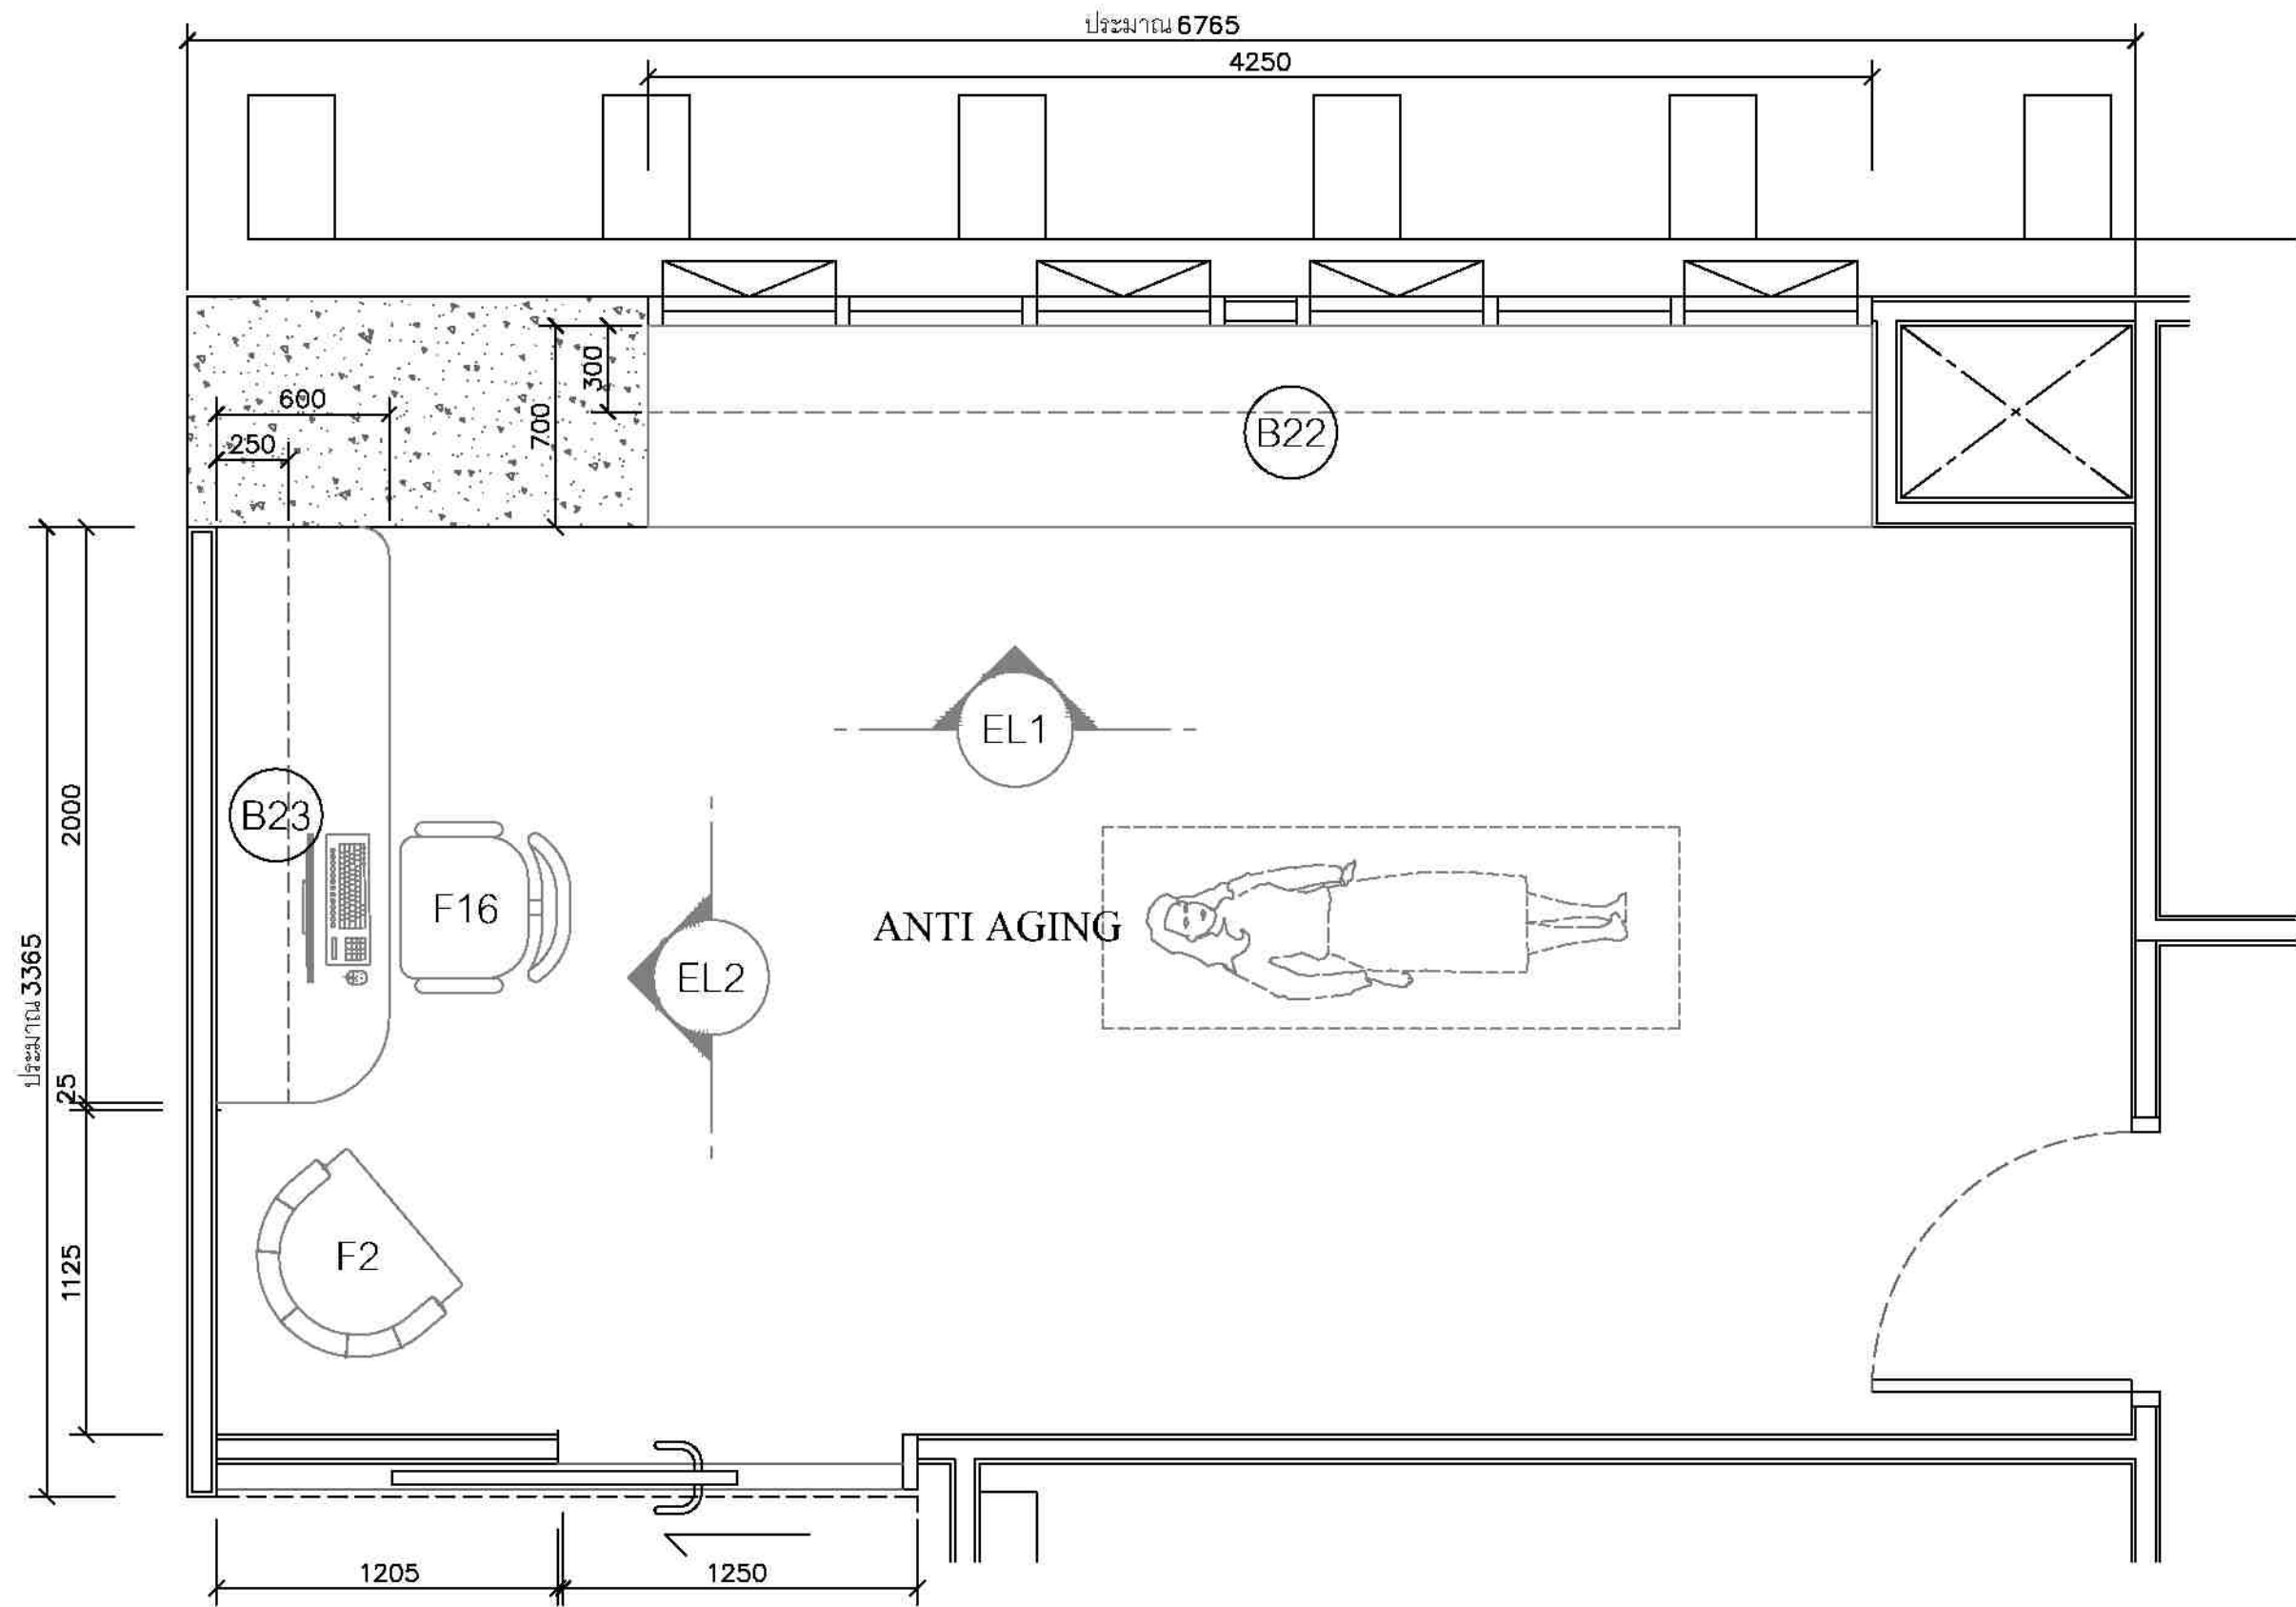

ANTI AGING ROOM PLAN 1:25




ชื่อโครงการ / PROJECT โครงการจัดตั้งศูนย์บริการโรคผิวหนัง สถาบันโรคผิวหนัง
สถานที่ / LOCATION ชั้น 5 อาคารศูนย์การแพทย์โรคผิวหนัง โรงพยาบาลรามาธิบดี
เจ้าของโครงการ / OWNER สถาบันโรคผิวหนัง กรมการแพทย์ กระทรวงสาธารณสุข


สถาปนิก / ARCHITECTS	วิศวกรไฟฟ้า / ELECTRICAL ENGINEERS นาย ปกรณ์ ชูมาชาติ วิศวกร 23324
นักออกแบบ / INTERIOR ARCHITECT นายณัฐพล ชัยภูมิรัตน์ ภา-ธบ 2007	วิศวกรเครื่องกล / MECHANICAL ENGINEERS นายณัฐพล ชัยภูมิรัตน์ วิศวกร 24453
วิศวกรโยธา / STRUCTURE ENGINEERS	วิศวกรสิ่งแวดล้อม / ENVIRONMENTAL ENGINEERS


ช่างเขียนแบบ / DRAFTMAN		
เลขที่แบบ / เลขสาร		
NO.	REVISION	DATE

แบบแปลน / TITLE	
ANTI AGING ROOM PLAN	
SCALE 1 : 25	DRAWING NO. ID-326
DATE 11 พฤศจิกายน 2560	TOTAL 63
แบบแปลนนี้เป็นทรัพย์สินของกรมการแพทย์ กระทรวงสาธารณสุข ห้ามทำซ้ำโดยไม่ได้รับอนุญาต	

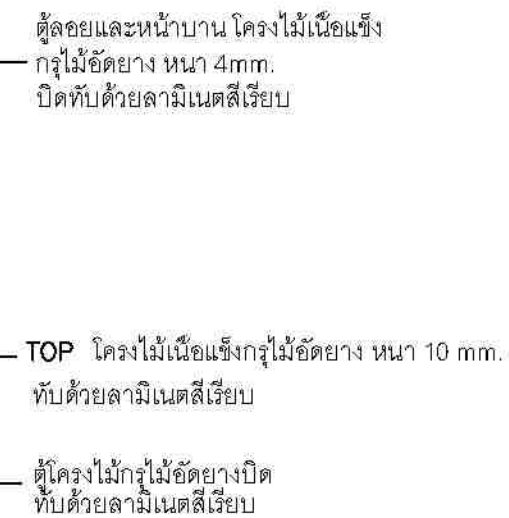

ANTI AGING ROOM EL-2 1:25

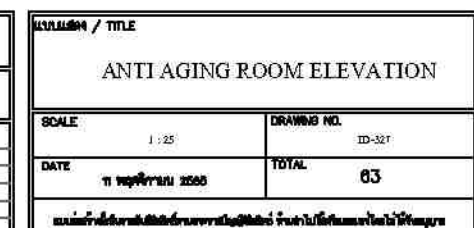

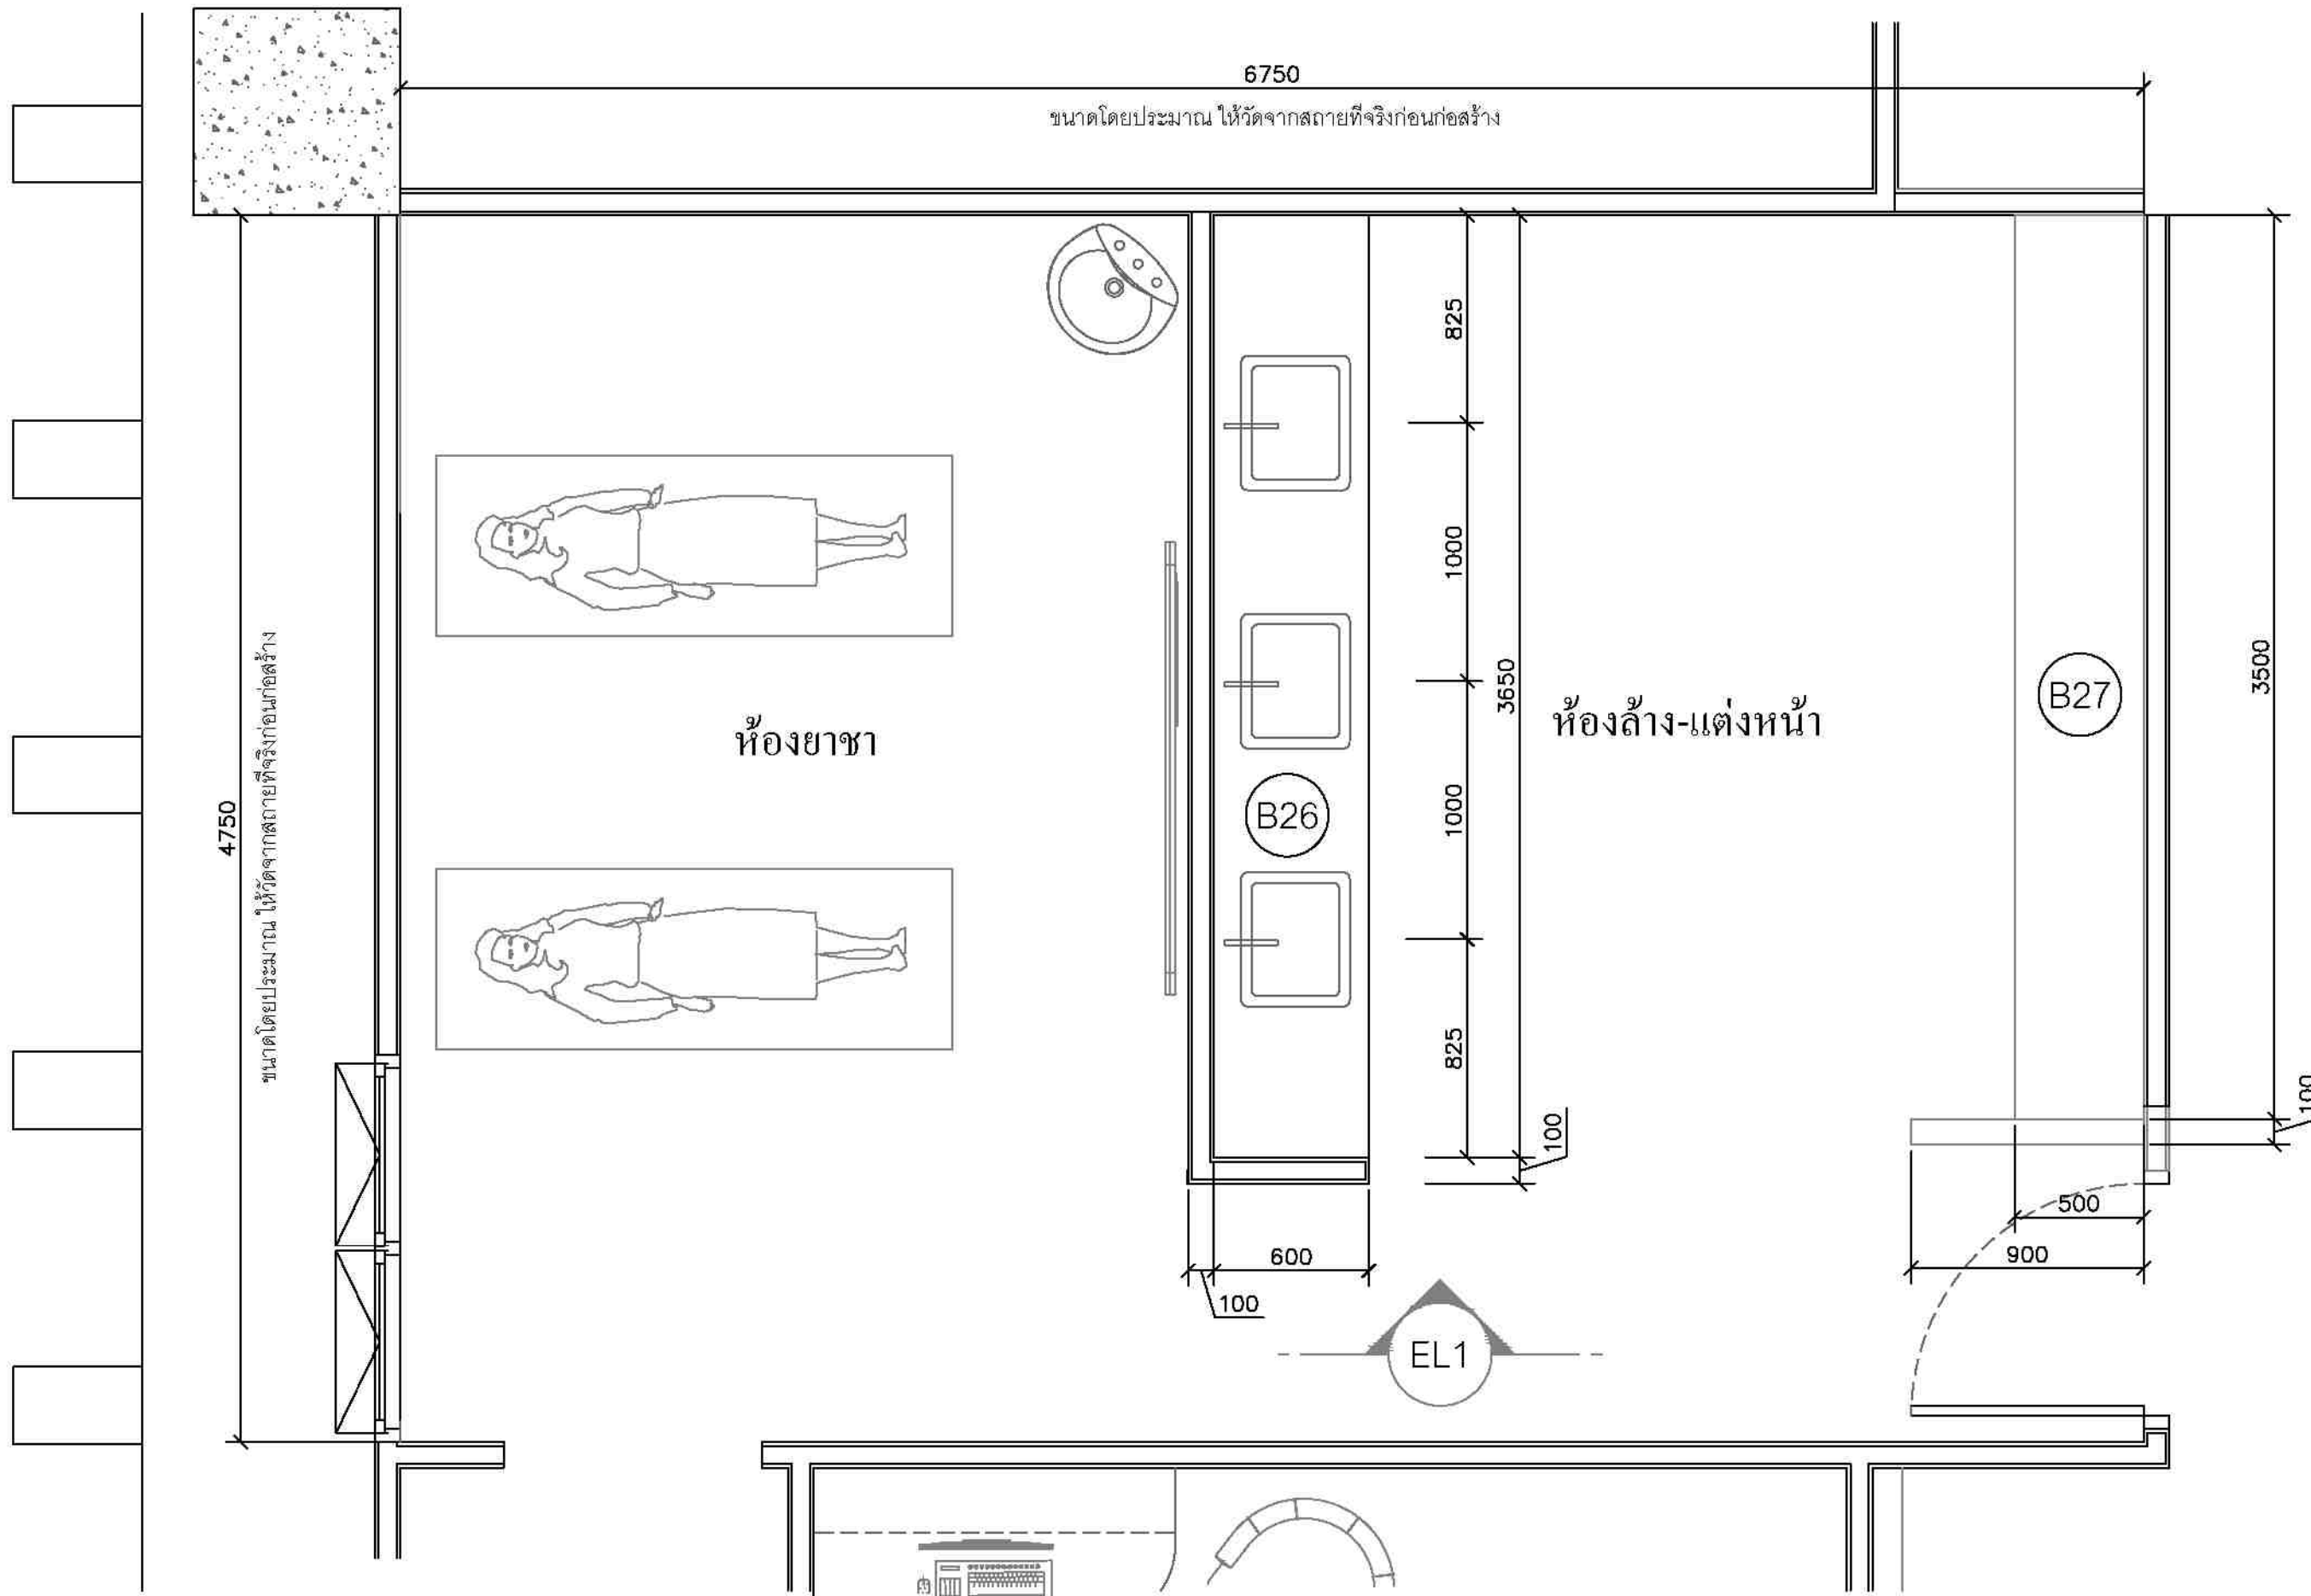

ห้องล้าง-แต่งหน้า

PLAN

1:25




ชื่องาน/PROJECT โครงการจัดตั้งศูนย์บริการโรคผิวหนัง สถาบันโรคผิวหนัง	
สถานที่ / LOCATION ชั้น 5 อาคารศูนย์รวมแพทย์ โรงพยาบาลรามาธิบดี กรุงเทพมหานคร	
เจ้าของโครงการ / OWNER สถาบันโรคผิวหนัง กรมการแพทย์ กระทรวงสาธารณสุข	

สถาปนิก / ARCHITECTS	วิศวกรไฟฟ้า / ELECTRICAL ENGINEERS
วิศวกรโครงสร้าง / MECHANICAL ENGINEERS	วิศวกรสิ่งแวดล้อม / ENVIRONMENTAL ENGINEERS
วิศวกรโยธา / STRUCTURE ENGINEERS	

ช่างเขียนแบบ / DRAFTMAN		
เลขที่แบบ / เลขสาร		
NO.	REVISION	DATE

แบบแปลน / TITLE	
ห้องล้าง-แต่งหน้า	
SCALE 1:25	DRAWING NO. DD-328
DATE พฤษภาคม 2555	TOTAL 63

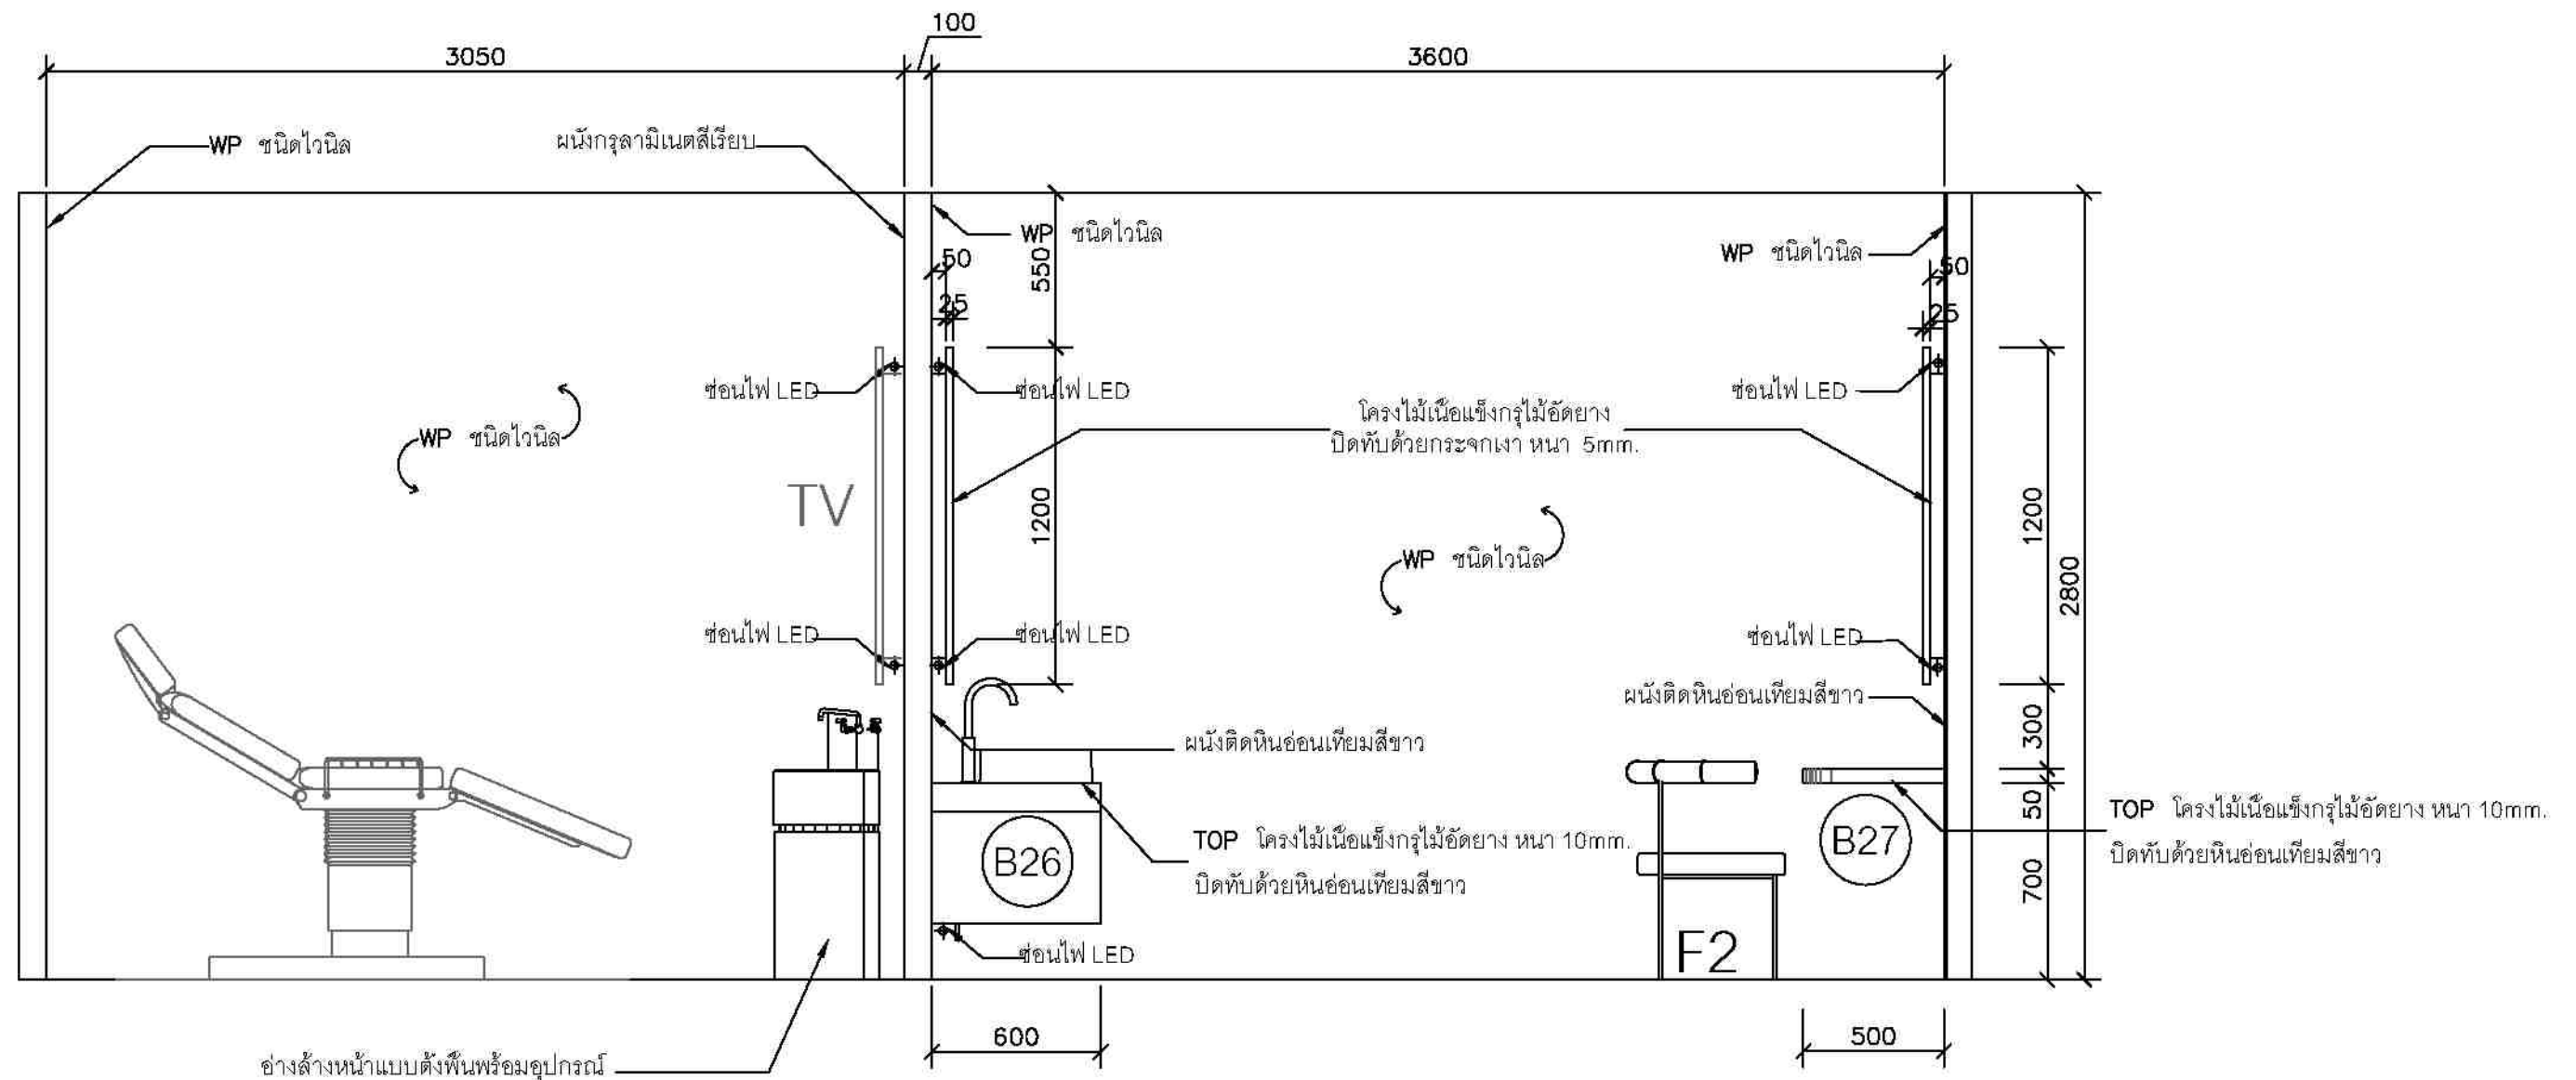

ห้องล้าง-แต่งหน้า EL 1 1:25




ชื่องาน/PROJECT โครงการจัดตั้งศูนย์บริการโรคผิวหนัง สถาบันโรคผิวหนัง	
สถานที่ / LOCATION ชั้น 5 อาคารศูนย์การแพทย์ โรงพยาบาลรามาธิบดี กรุงเทพมหานคร	
เจ้าของโครงการ / OWNER สถาบันโรคผิวหนัง กรมการแพทย์ กระทรวงสาธารณสุข	

สถาปนิก / ARCHITECTS	วิศวกรไฟฟ้า / ELECTRICAL ENGINEERS
นักออกแบบภายใน / INTERIOR ARCHITECT	วิศวกรเครื่องกล / MECHANICAL ENGINEERS
วิศวกรโครงสร้าง / STRUCTURE ENGINEERS	วิศวกรสิ่งแวดล้อม / ENVIRONMENTAL ENGINEERS

ช่างเขียนแบบ / DRAFTMAN		
เลขที่แบบ / เลขสาร		
NO.	REVISION	DATE

แบบแปลน / TITLE ห้องล้าง-แต่งหน้า ELEVATION	
SCALE 1 : 25	DRAWING NO. DD-329
DATE พ.ศ. ๒๕๖๕	TOTAL 63

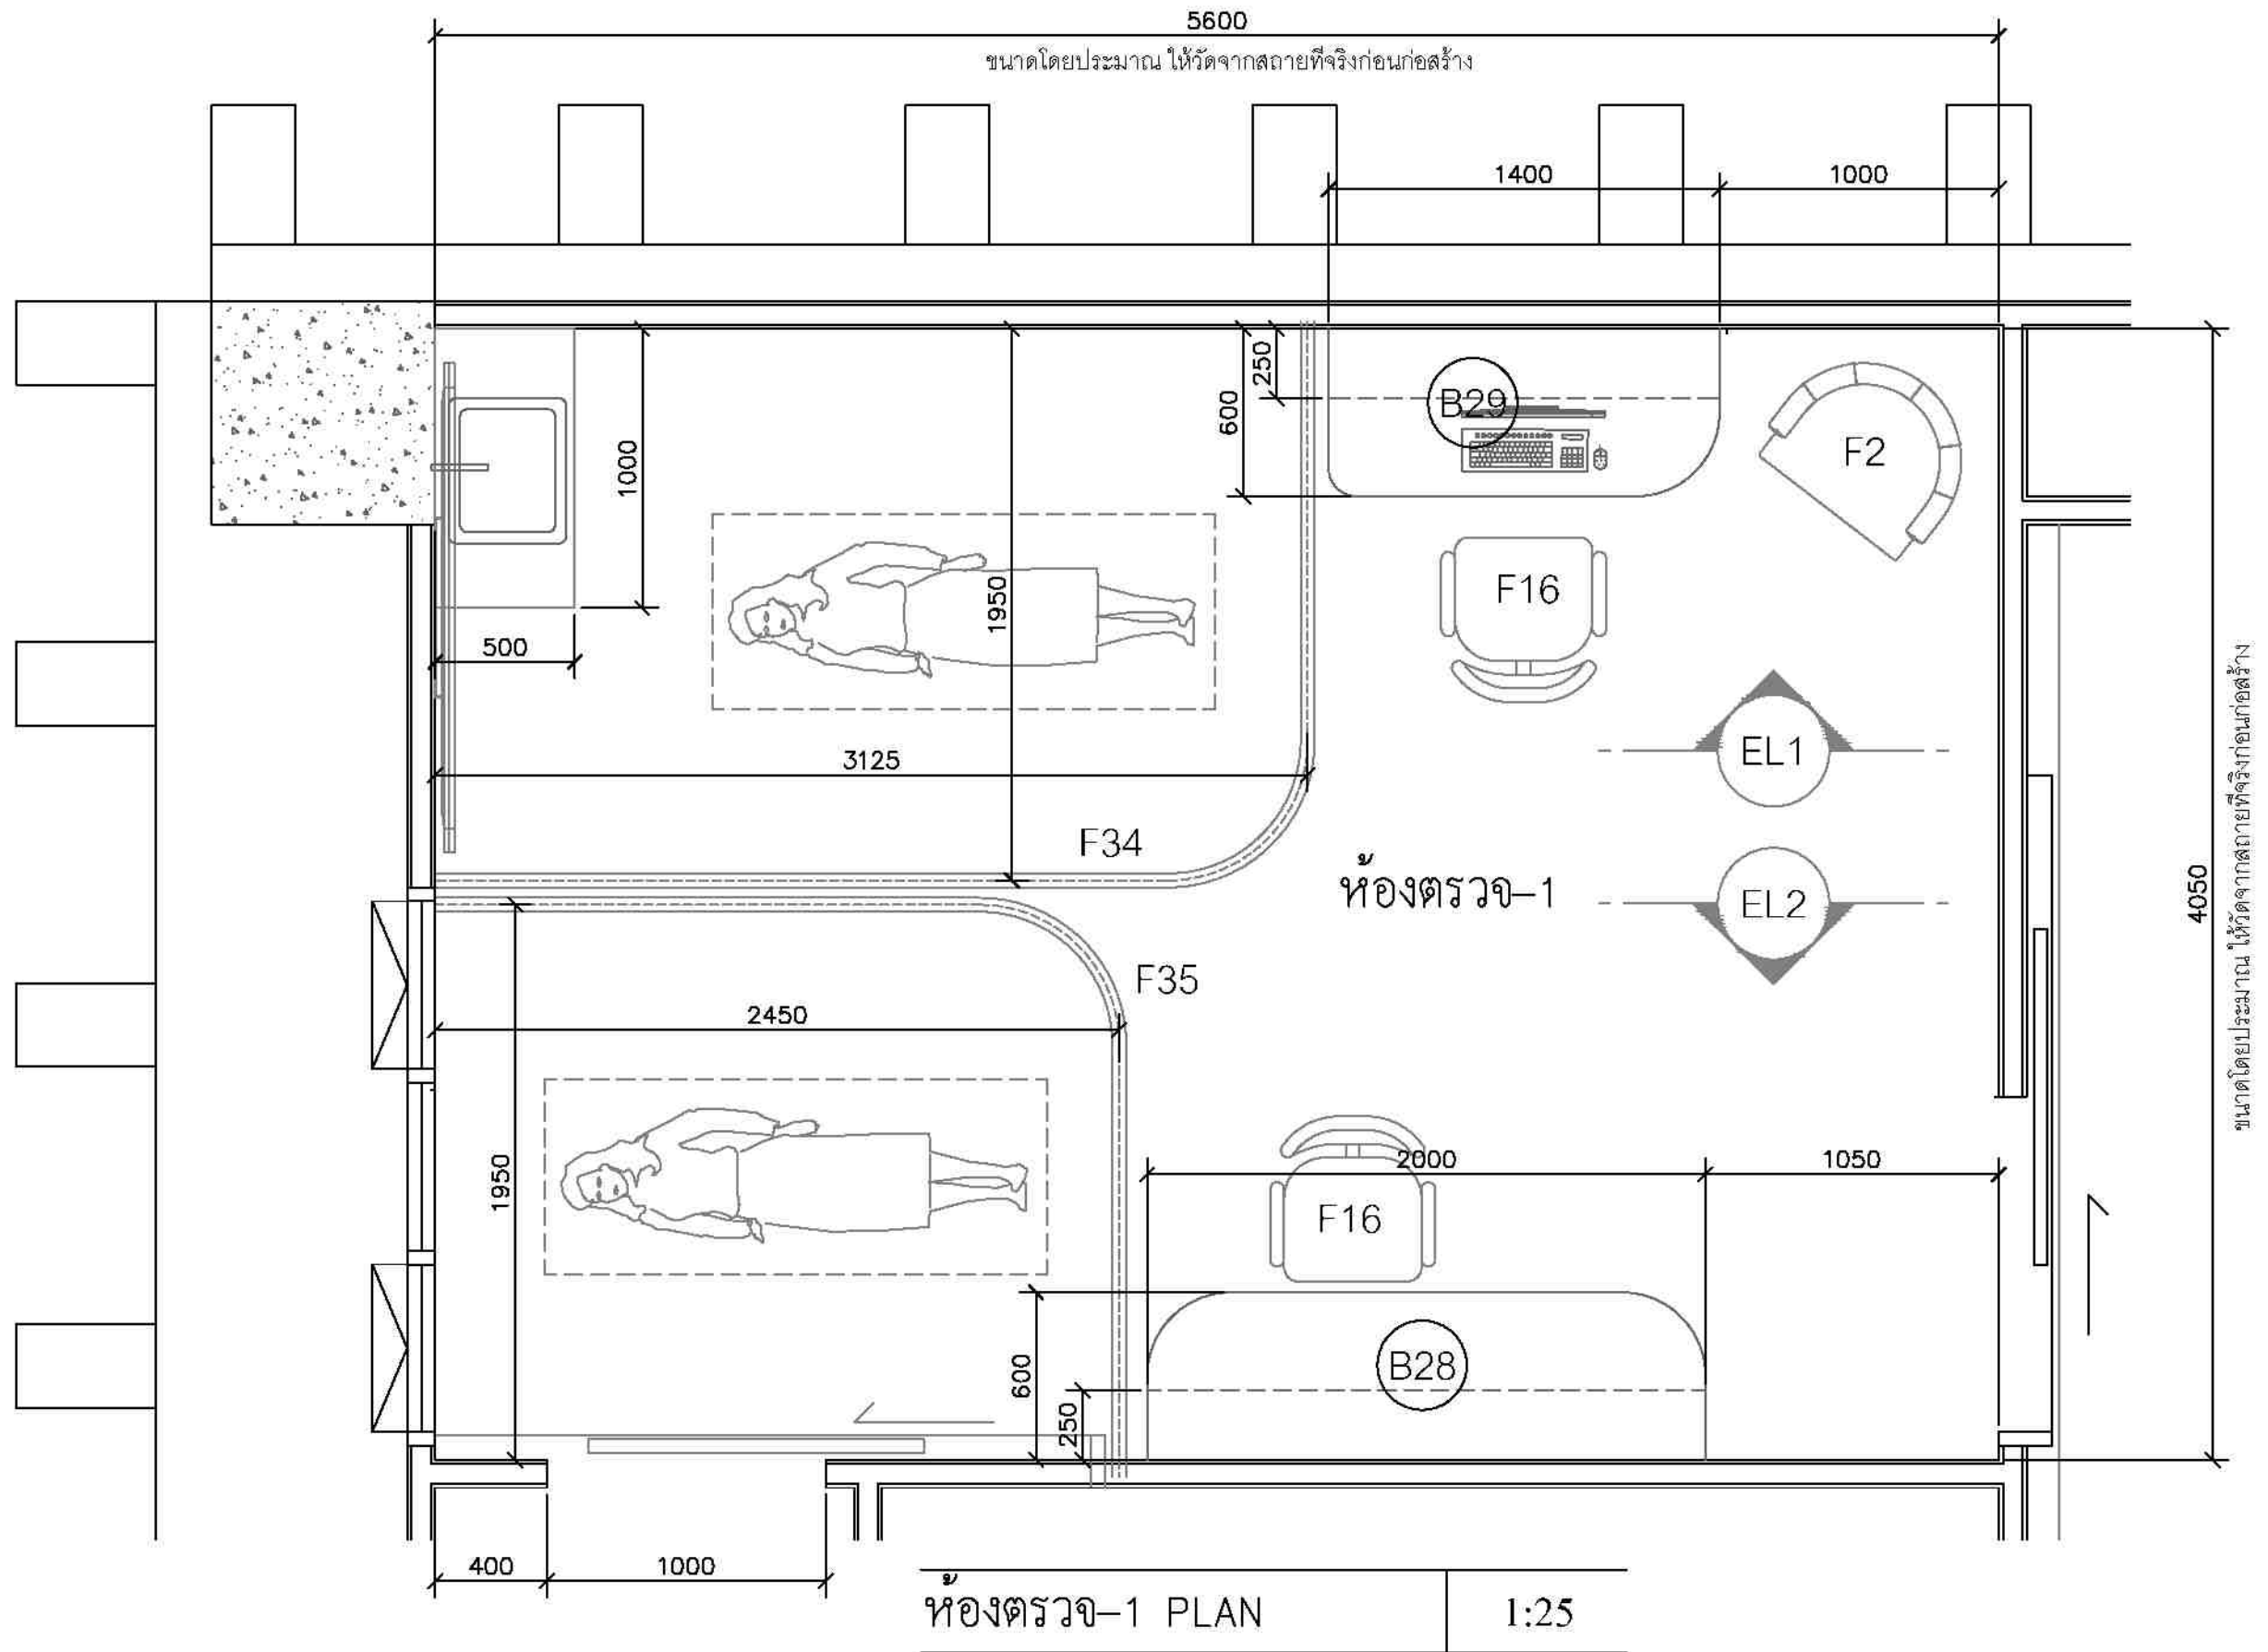

ชื่องาน/PROJECT โครงการจัดตั้งศูนย์บริการโรคผิวหนัง สถาบันโรคผิวหนัง	
สถานที่ / LOCATION ชั้น 5 อาคารศูนย์การแพทย์ โรงพยาบาลพระมงกุฎเกล้า บางเขน	
เจ้าของโครงการ / OWNER สถาบันโรคผิวหนัง กรมการแพทย์ กระทรวงสาธารณสุข	

สถาปนิก / ARCHITECTS	วิศวกรไฟฟ้า / ELECTRICAL ENGINEERS นายภัทร ชุ่มชาติ สศท 2324
นักตกแต่งภายใน / INTERIOR ARCHITECT นายณัฐพล ชัยภูมิศิลป์ ก-ธ 1007 นายวิเศษ นามศรีรัมย์	วิศวกรเครื่องกล / MECHANICAL ENGINEERS นายณัฐพล ชัยภูมิศิลป์ สศท 2453
วิศวกรโยธา / STRUCTURE ENGINEERS	วิศวกรสิ่งแวดล้อม / ENVIRONMENTAL ENGINEERS


ช่างเขียนแบบ / DRAFTMAN		
เลขที่แบบ / เลขสาร		
NO.	REVISION	DATE

แบบแปลน / TITLE	
ห้องตรวจ-1	
SCALE 1:25	DRAWING NO. ID-330
DATE ๗ พฤศจิกายน ๒๕๖๕	TOTAL 63
แบบแปลนนี้เป็นลิขสิทธิ์ของกรมการแพทย์ กระทรวงสาธารณสุข ห้ามทำซ้ำโดยไม่ขออนุญาต	


ตู้ลอยและหน้าบาน โครงไม้เนื้อแข็ง
กรุไม้ขัดยาง หน้า 4mm.
ปิดทับด้วยลามิเนตสีเรียบ

TOP โครงไม้เนื้อแข็งกรุไม้ขัดยาง หน้า 10 mm.
ปิดทับด้วยลามิเนตสีเรียบ

ตู้และหน้าบาน โครงไม้เนื้อแข็งกรุไม้
ขัดยาง หน้า 4mm.
ปิดทับด้วยลามิเนตสีเรียบ

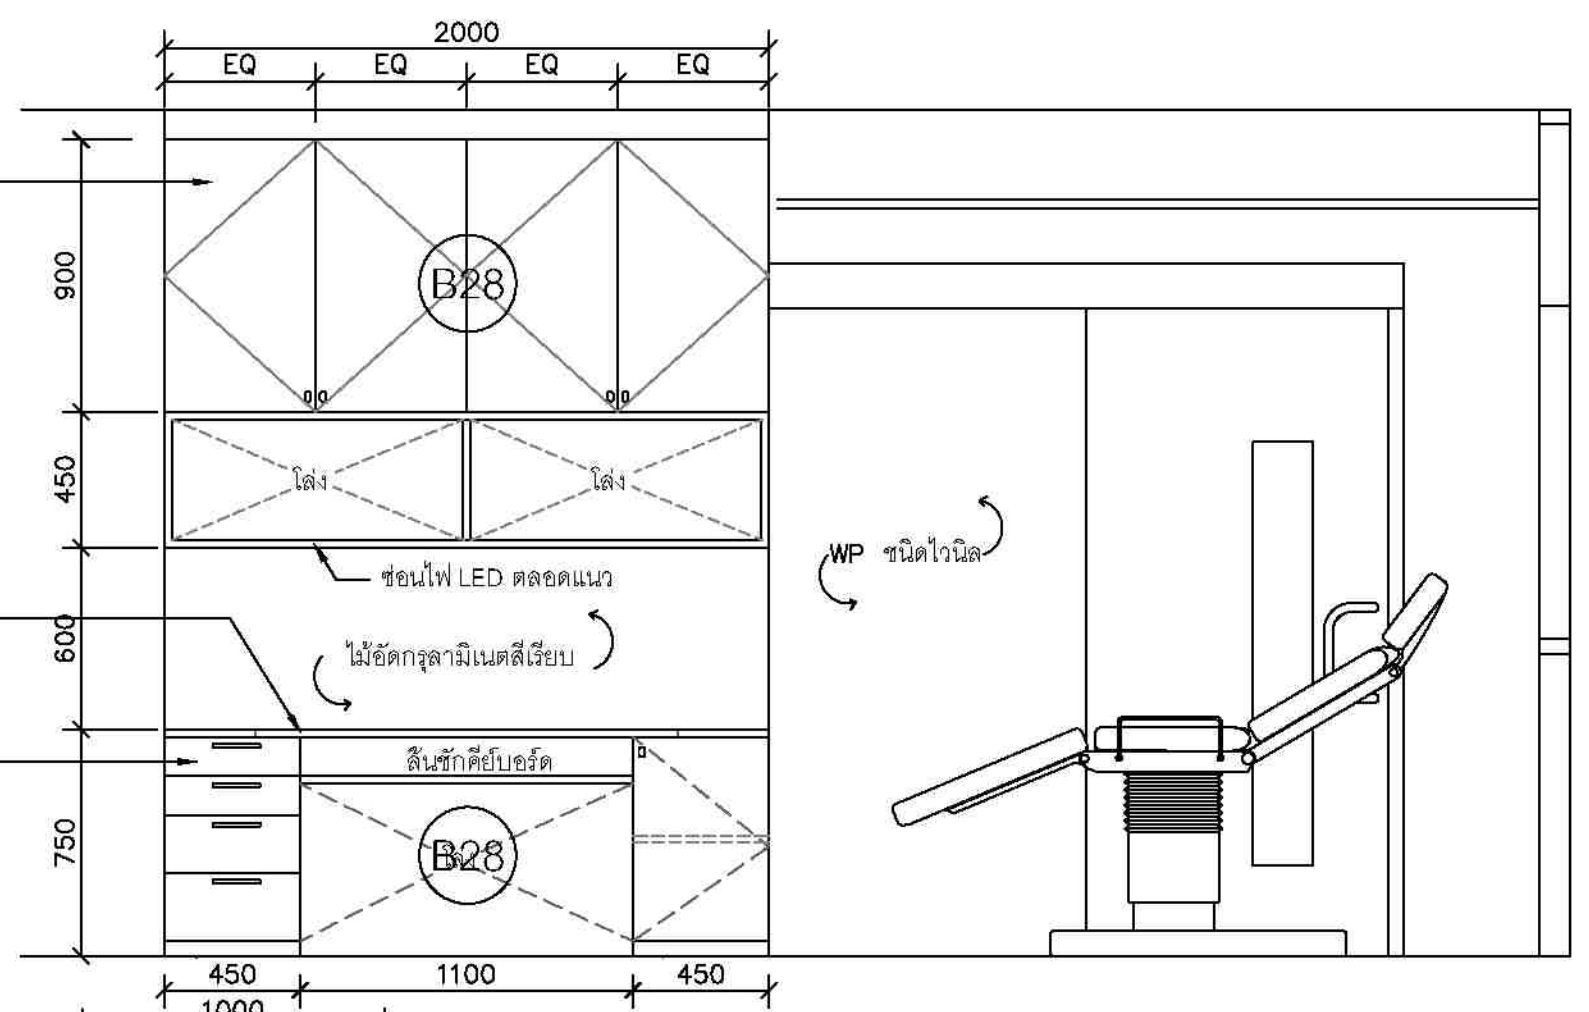

ห้องตรวจ-1 EL 2 1:25

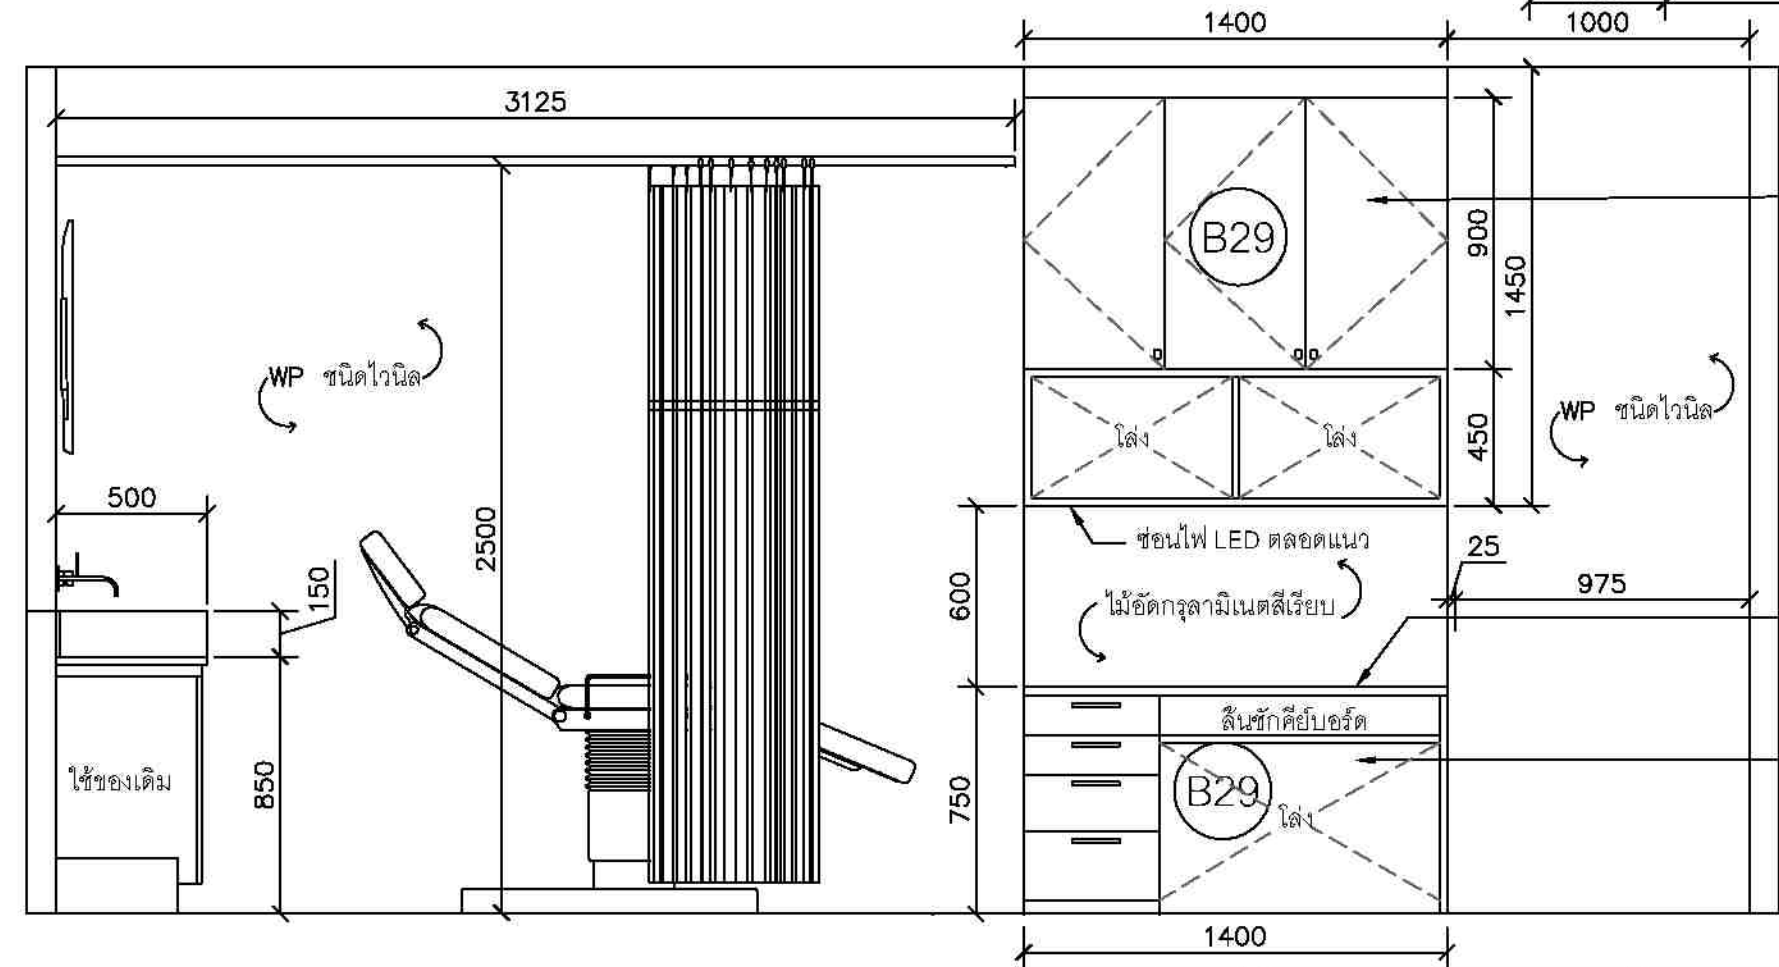

ตู้ลอยและหน้าบาน โครงไม้เนื้อแข็ง
กรุไม้ขัดยาง หน้า 4mm.
ปิดทับด้วยลามิเนตสีเรียบ

TOP โครงไม้เนื้อแข็งกรุไม้ขัดยาง หน้า 10 mm.
ทับด้วยลามิเนตสีเรียบ

ตู้และหน้าบาน โครงไม้เนื้อแข็งกรุไม้
ขัดยาง หน้า 4mm.
ปิดทับด้วยลามิเนตสีเรียบ

ห้องตรวจ-1 EL 1 1:25




ชื่องาน/PROJECT โครงการจัดตั้งศูนย์บริการโรคผิวหนัง สถาบันโรคผิวหนัง	
สถานที่ / LOCATION ชั้น 5 อาคารศูนย์หัตถการและบำบัดโรค โรงพยาบาลรามาธิบดี กรุงเทพมหานคร	
เจ้าของโครงการ / OWNER สถาบันโรคผิวหนัง กรมแพทยศาสตร์ กระทรวงสาธารณสุข	

สถาปนิก / ARCHITECTS	วิศวกรไฟฟ้า / ELECTRICAL ENGINEERS
วิศวกรโครงสร้าง / STRUCTURE ENGINEERS	วิศวกรสิ่งแวดล้อม / ENVIRONMENTAL ENGINEERS
วิศวกรเครื่องกล / MECHANICAL ENGINEERS	
วิศวกรสุขาภิบาล / SANITATION ENGINEERS	
วิศวกรโยธา / STRUCTURE ENGINEERS	

ช่างเขียนแบบ / DRAFTMAN	ช่างเขียนแบบ / DRAFTMAN
ช่างเขียนแบบ / DRAFTMAN	ช่างเขียนแบบ / DRAFTMAN
ช่างเขียนแบบ / DRAFTMAN	ช่างเขียนแบบ / DRAFTMAN
ช่างเขียนแบบ / DRAFTMAN	ช่างเขียนแบบ / DRAFTMAN
ช่างเขียนแบบ / DRAFTMAN	ช่างเขียนแบบ / DRAFTMAN

แบบแปลน / TITLE ห้องตรวจ-1 ELEVATION	
SCALE 1:25	DRAWING NO. DD-331
DATE พ.ศ. ๒๕๖๖	TOTAL 63

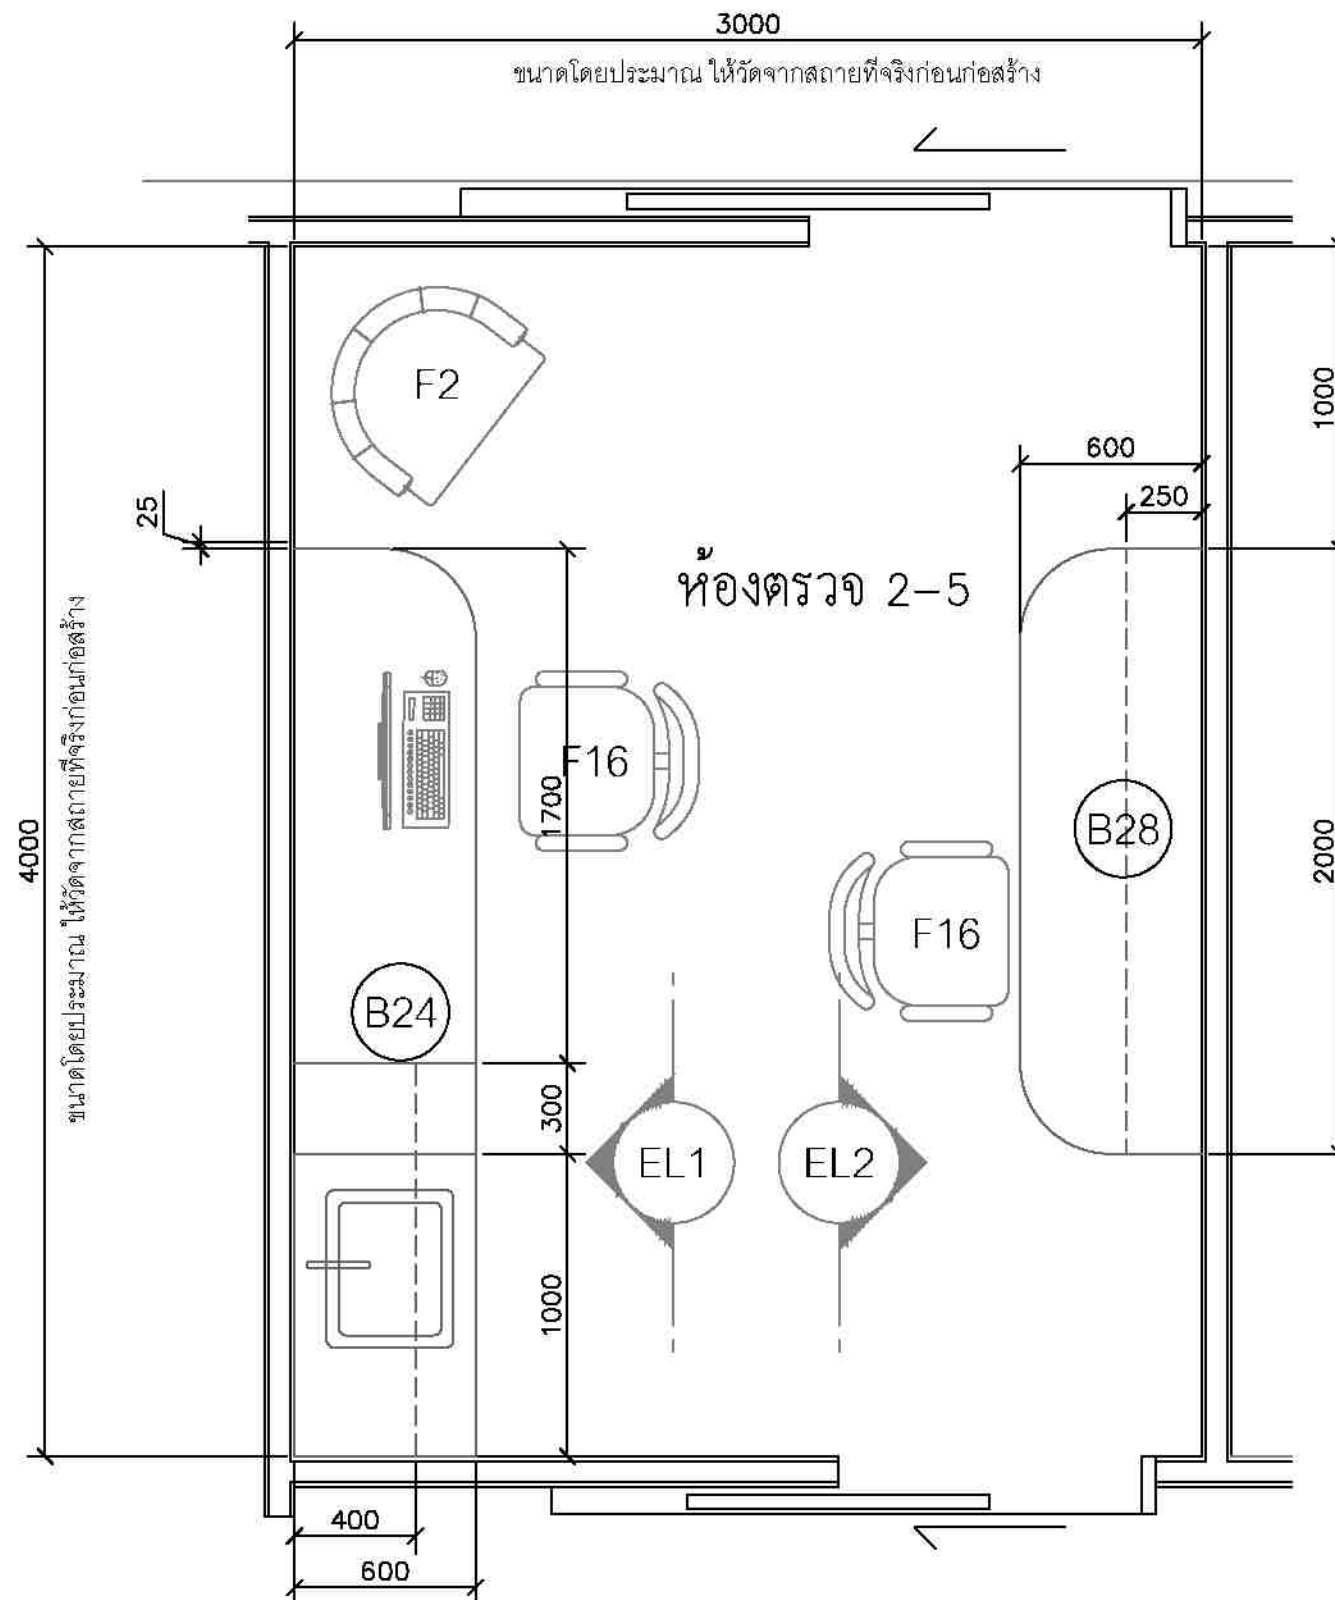

ห้องตรวจ 2-5 PLAN 1:25




ชื่องาน/PROJECT โครงการจัดตั้งศูนย์บริการโรคผิวหนัง สถาบันโรคผิวหนัง
สถานที่ / LOCATION ชั้น 5 อาคารศูนย์ตรวจโรคผิวหนัง โรงพยาบาลศิริราช
เจ้าของโครงการ / OWNER สถาบันโรคผิวหนัง กรมการแพทย์ กระทรวงสาธารณสุข

สถาปนิก / ARCHITECTS	วิศวกรไฟฟ้า / ELECTRICAL ENGINEERS
นักออกแบบ / INTERIOR ARCHITECT	วิศวกรเครื่องกล / MECHANICAL ENGINEERS
วิศวกรโครงสร้าง / STRUCTURE ENGINEERS	วิศวกรสิ่งแวดล้อม / ENVIRONMENTAL ENGINEERS

ช่างเขียนแบบ / DRAFTMAN		
เลขที่แบบ / เลขสาร		
NO.	REVISION	DATE

แบบแปลน / TITLE	
ห้องตรวจ 2-5	
SCALE 1 : 25	DRAWING NO. ID-332
DATE พ.ศ. ๒๕๕๘	TOTAL 63
เอกสารนี้เป็นลิขสิทธิ์ของกรมการช่างเทคนิค กรุงเทพมหานคร	

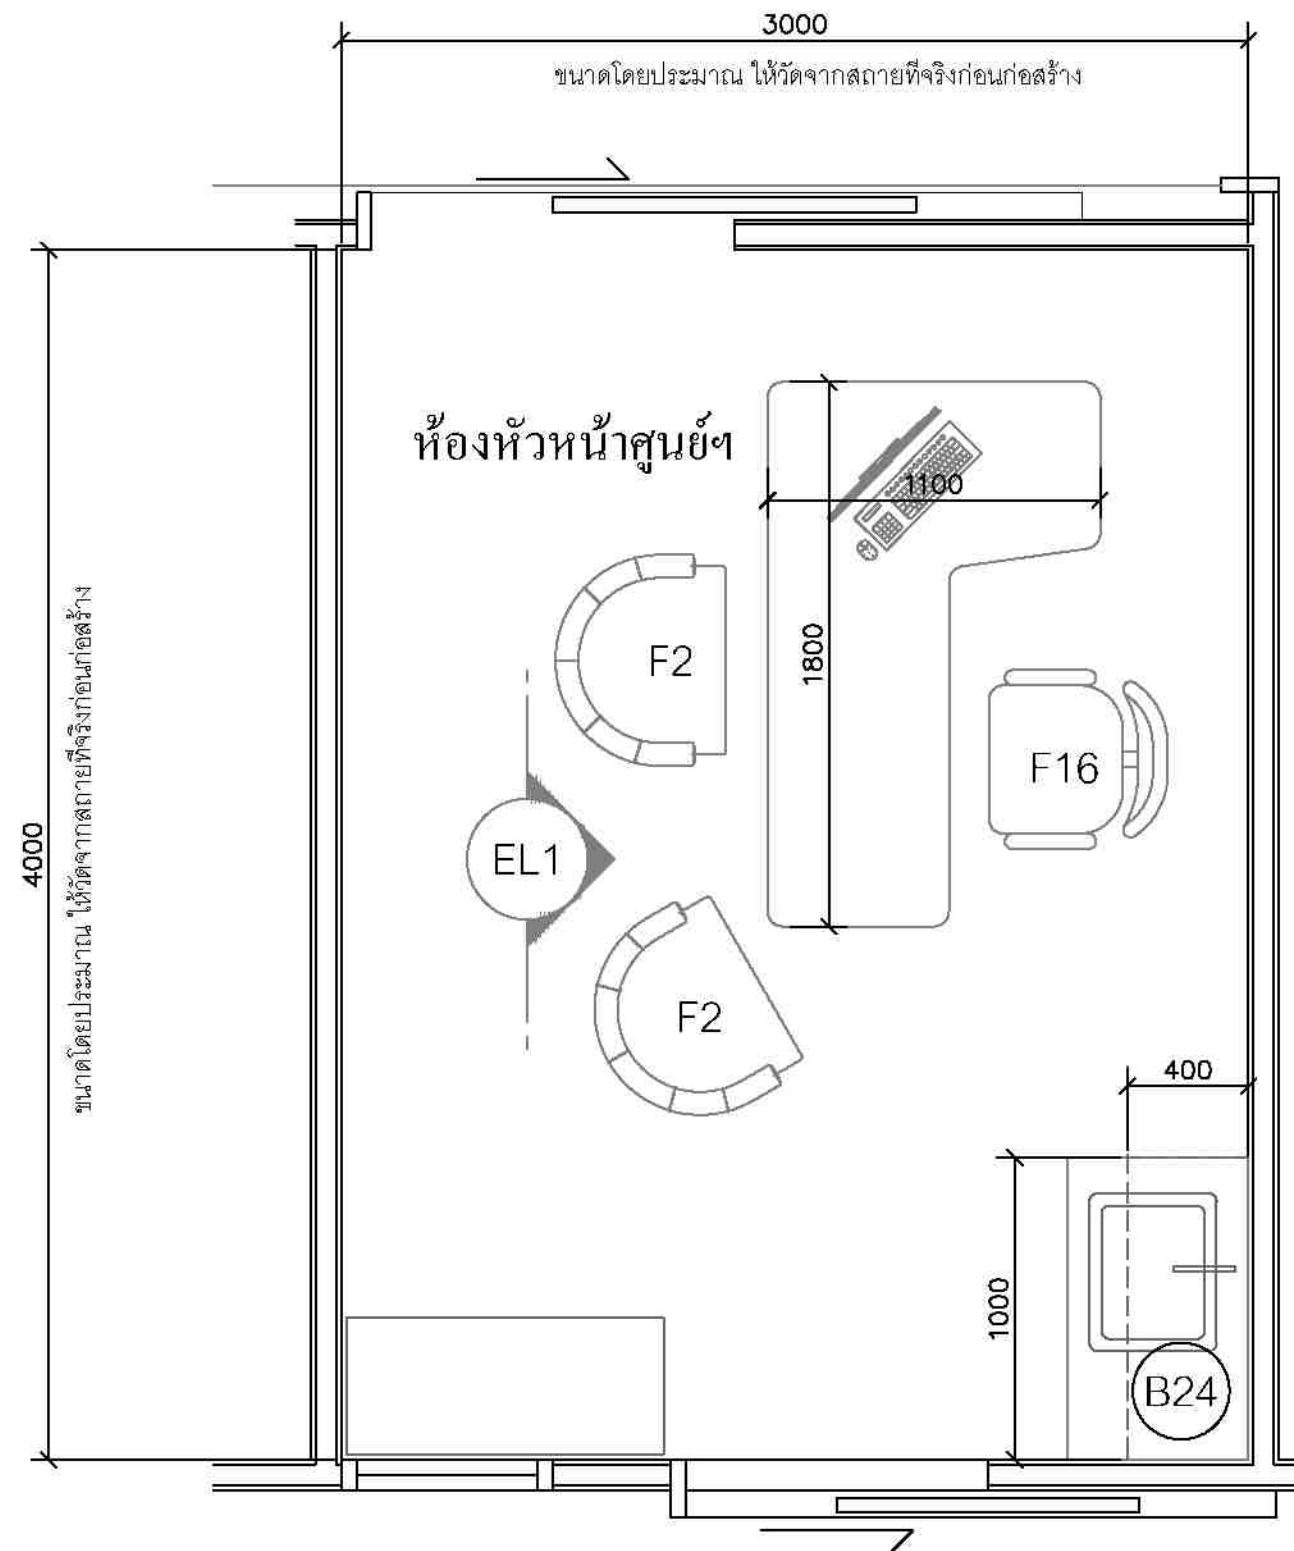

ห้องผู้จัดการ PLAN 1:25




ชื่องาน/PROJECT
โครงการจัดตั้งศูนย์บริการโรคผิวหนัง สถาบันโรคผิวหนัง
สถานที่ / LOCATION
ชั้น 5 อาคารศูนย์ตรวจและบำบัดโรคติดต่อทางเพศสัมพันธ์ บางรัก
เจ้าของโครงการ / OWNER
สถาบันโรคผิวหนัง
กรมการแพทย์ กระทรวงสาธารณสุข

สถาปนิก / ARCHITECTS	วิศวกรไฟฟ้า / ELECTRICAL ENGINEERS
	นายโศภิต ชุ่มชาติ สด.ค. 2324
นักตกแต่ง / INTERIOR ARCHITECT	วิศวกรเครื่องกล / MECHANICAL ENGINEERS
นายอภิชาติ ชัยภูมิรัตน์ ก-ธ 1007 นายอนุศักดิ์ สมบูรณ์ สด.ค. 2453	
นายวิเศษ นามศรีรัมย์ ก-ธ 1007	
วิศวกรโยธา / STRUCTURE ENGINEERS	วิศวกรสิ่งแวดล้อม / ENVIRONMENTAL ENGINEERS

ช่างเขียนแบบ / DRAFTMAN		
เลขที่แบบ / เลขสาร		
NO.	REVISION	DATE

แบบแปลน / TITLE	
ห้องผู้จัดการ	
SCALE 1:25	DRAWING NO. ID-334
DATE ๗ พฤศจิกายน ๒๕๖๖	TOTAL 63
แบบแปลนนี้จัดทำขึ้นโดยสำนักงานสถาปัตย์โรงพยาบาลศิริราช และใช้เพื่อประโยชน์ของโรงพยาบาลเท่านั้น	

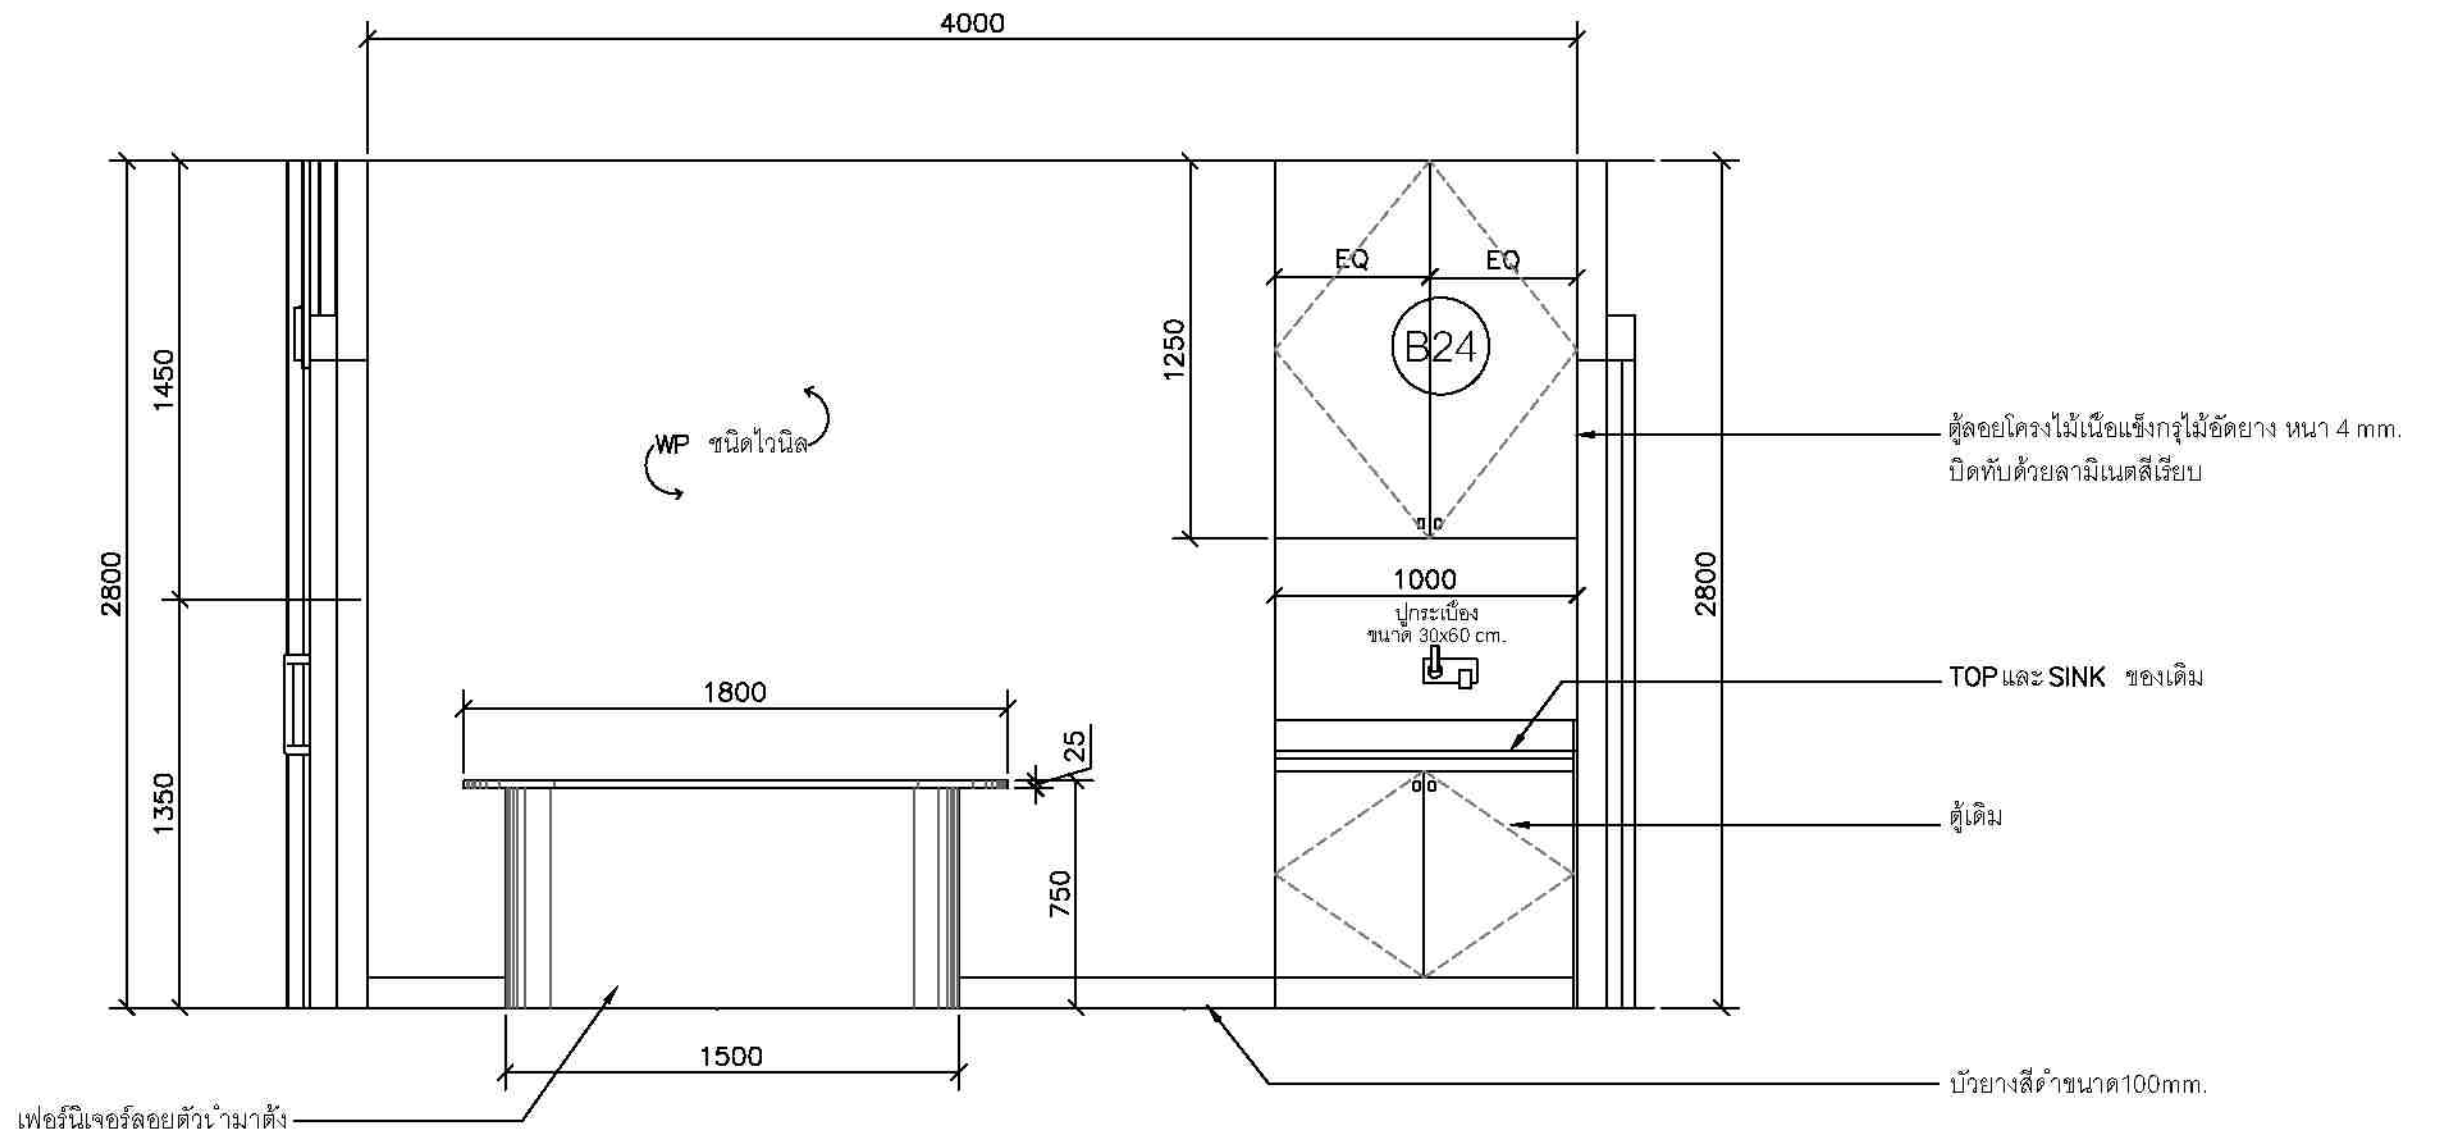

ห้องผู้จัดการ EL1 1:25




ชื่องาน/PROJECT โครงการจัดตั้งศูนย์บริการโรคผิวหนัง สถาบันโรคผิวหนัง	
สถานที่ / LOCATION ชั้น 5 อาคารศูนย์บริการโรคผิวหนัง โรงพยาบาลศิริราช	
เจ้าของโครงการ / OWNER สถาบันโรคผิวหนัง กรมแพทยศาสตร์แห่งราชบัณฑิตยสถาน	

สถาปนิก / ARCHITECTS	วิศวกรไฟฟ้า / ELECTRICAL ENGINEERS
นักออกแบบภายใน / INTERIOR ARCHITECT	วิศวกรเครื่องกล / MECHANICAL ENGINEERS
วิศวกรโครงสร้าง / STRUCTURE ENGINEERS	วิศวกรสิ่งแวดล้อม / ENVIRONMENTAL ENGINEERS

ช่างเขียนแบบ / DRAFTMAN		
เลขที่แบบ / เลขสาร		
NO.	REVISION	DATE

แบบแปลน / TITLE ห้องผู้จัดการ ELEVATION	
SCALE 1:25	DRAWING NO. RD-335
DATE ท. พฤศจิกายน 2555	TOTAL 63

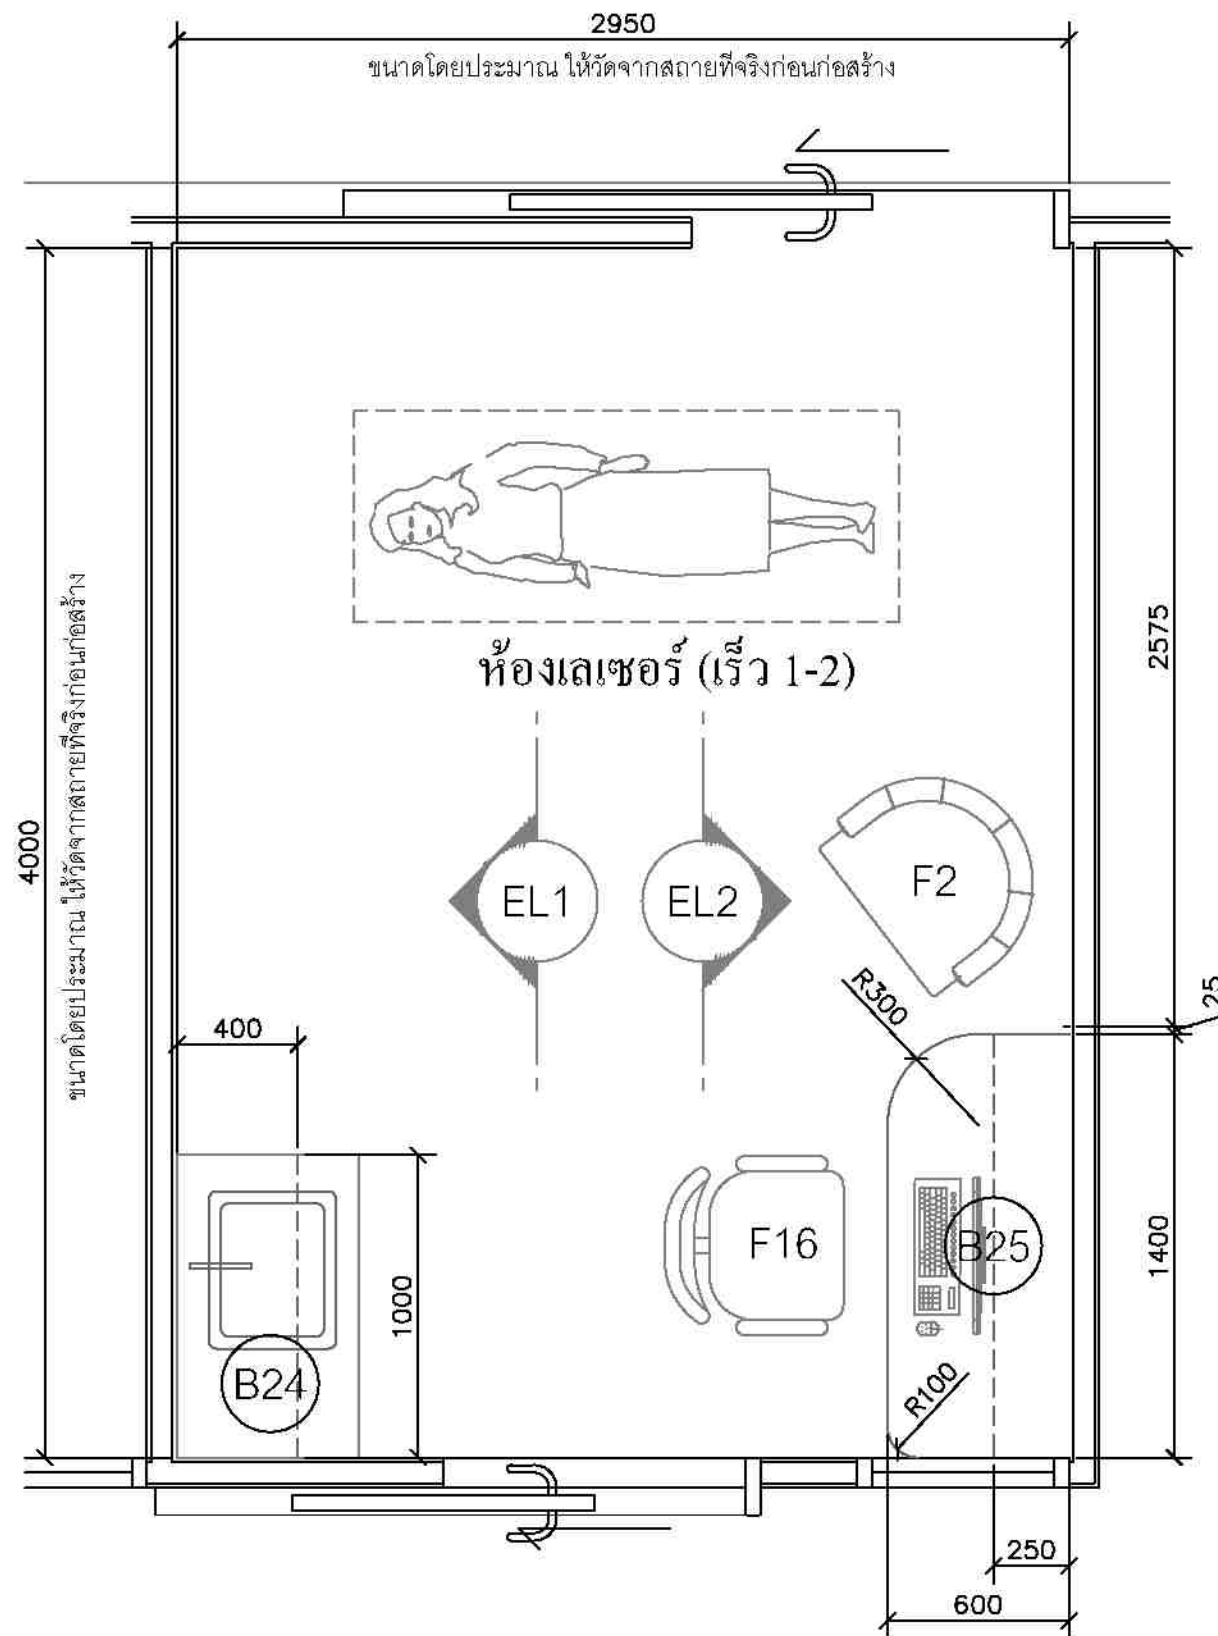

ห้องเลเซอร์ (เร็ว 1-2) PLAN 1:25




ชื่องาน/PROJECT	โครงการจัดตั้งศูนย์บริการโรคผิวหนัง สถาบันโรคผิวหนัง
สถานที่ / LOCATION	ชั้น 5 อาคารศูนย์รวมแพทย์ โรงพยาบาลรามาธิบดี กรุงเทพมหานคร
เจ้าของโครงการ / OWNER	สถาบันโรคผิวหนัง กรมแพทยศาสตร์ กระทรวงสาธารณสุข

สถาปนิก / ARCHITECTS	วิศวกรไฟฟ้า / ELECTRICAL ENGINEERS
นักออกแบบ / INTERIOR ARCHITECT	วิศวกรเครื่องกล / MECHANICAL ENGINEERS
วิศวกรโครงสร้าง / STRUCTURE ENGINEERS	วิศวกรสิ่งแวดล้อม / ENVIRONMENTAL ENGINEERS

ช่างเขียนแบบ / DRAFTMAN		
เลขที่แบบ / เลขสาร		
NO.	REVISION	DATE

แบบแปลน / TITLE	
ห้องเลเซอร์ (เร็ว 1-2)	
SCALE 1 : 25	DRAWING NO. ID-536
DATE ท. พฤศจิกายน 2565	TOTAL 63
แบบแปลนนี้เป็นลิขสิทธิ์ของกรมโยธาธิการและผังเมือง	

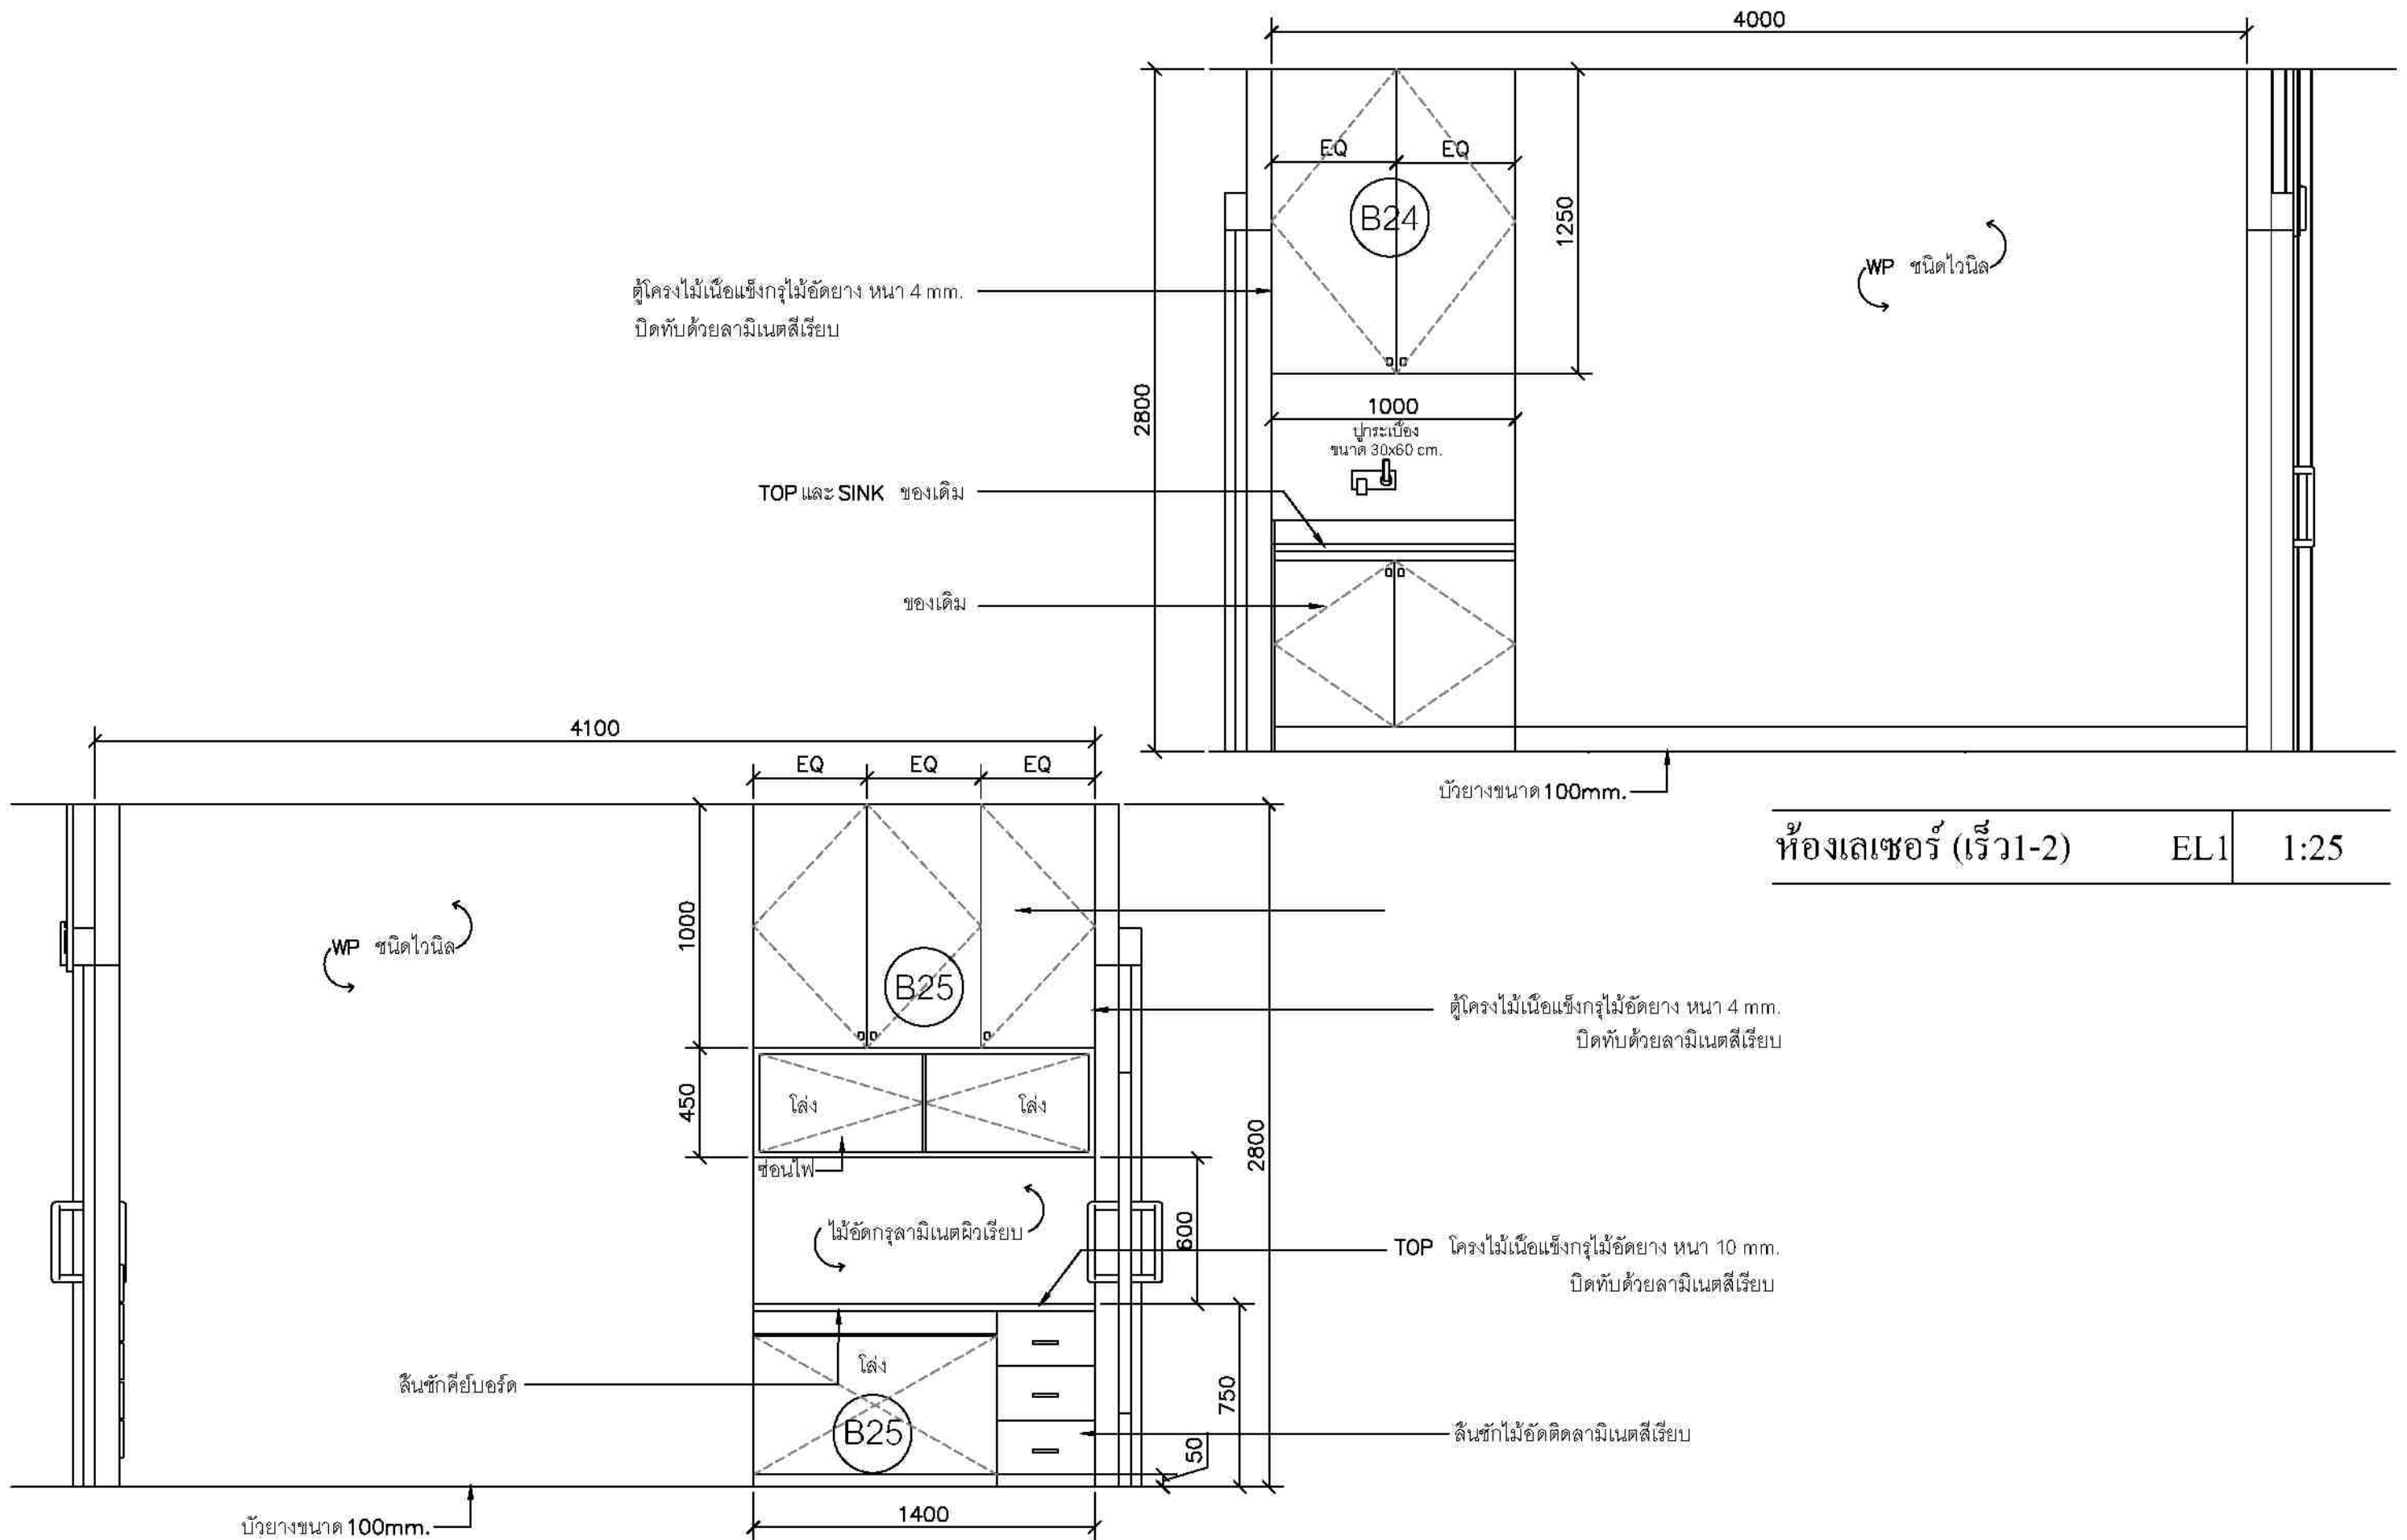

ห้องเลเซอร์ (เร้ว1-2)	EL1	1:25
-----------------------	-----	------

ห้องเลเซอร์ (เร้ว1-2)	EL2	1:25
-----------------------	-----	------




ชื่องาน/PROJECT โครงการจัดตั้งศูนย์บริการโรคผิวหนัง สถาบันโรคผิวหนัง	
สถานที่ / LOCATION ชั้น 6 อาคารศูนย์รวมเวชปฏิบัติ โรงพยาบาลรามาธิบดี บางกอก	
เจ้าของโครงการ / OWNER สถาบันโรคผิวหนัง กรมการแพทย์ กระทรวงสาธารณสุข	

สถาปนิก / ARCHITECTS	วิศวกรไฟฟ้า / ELECTRICAL ENGINEERS
นักเขียนแบบ / INTERIOR ARCHITECT	วิศวกรเครื่องกล / MECHANICAL ENGINEERS
วิศวกรโครงสร้าง / STRUCTURE ENGINEERS	วิศวกรสิ่งแวดล้อม / ENVIRONMENTAL ENGINEERS

ช่างเขียนแบบ / DRAFTMAN		
เลขที่แบบ / เลขสาร		
NO.	REVISION	DATE

แบบแปลน / TITLE ห้องเลเซอร์ (เร้ว1-2) ELEVATION	
SCALE 1:25	DRAWING NO. ID-531
DATE พ.ศ. 2565	TOTAL 63

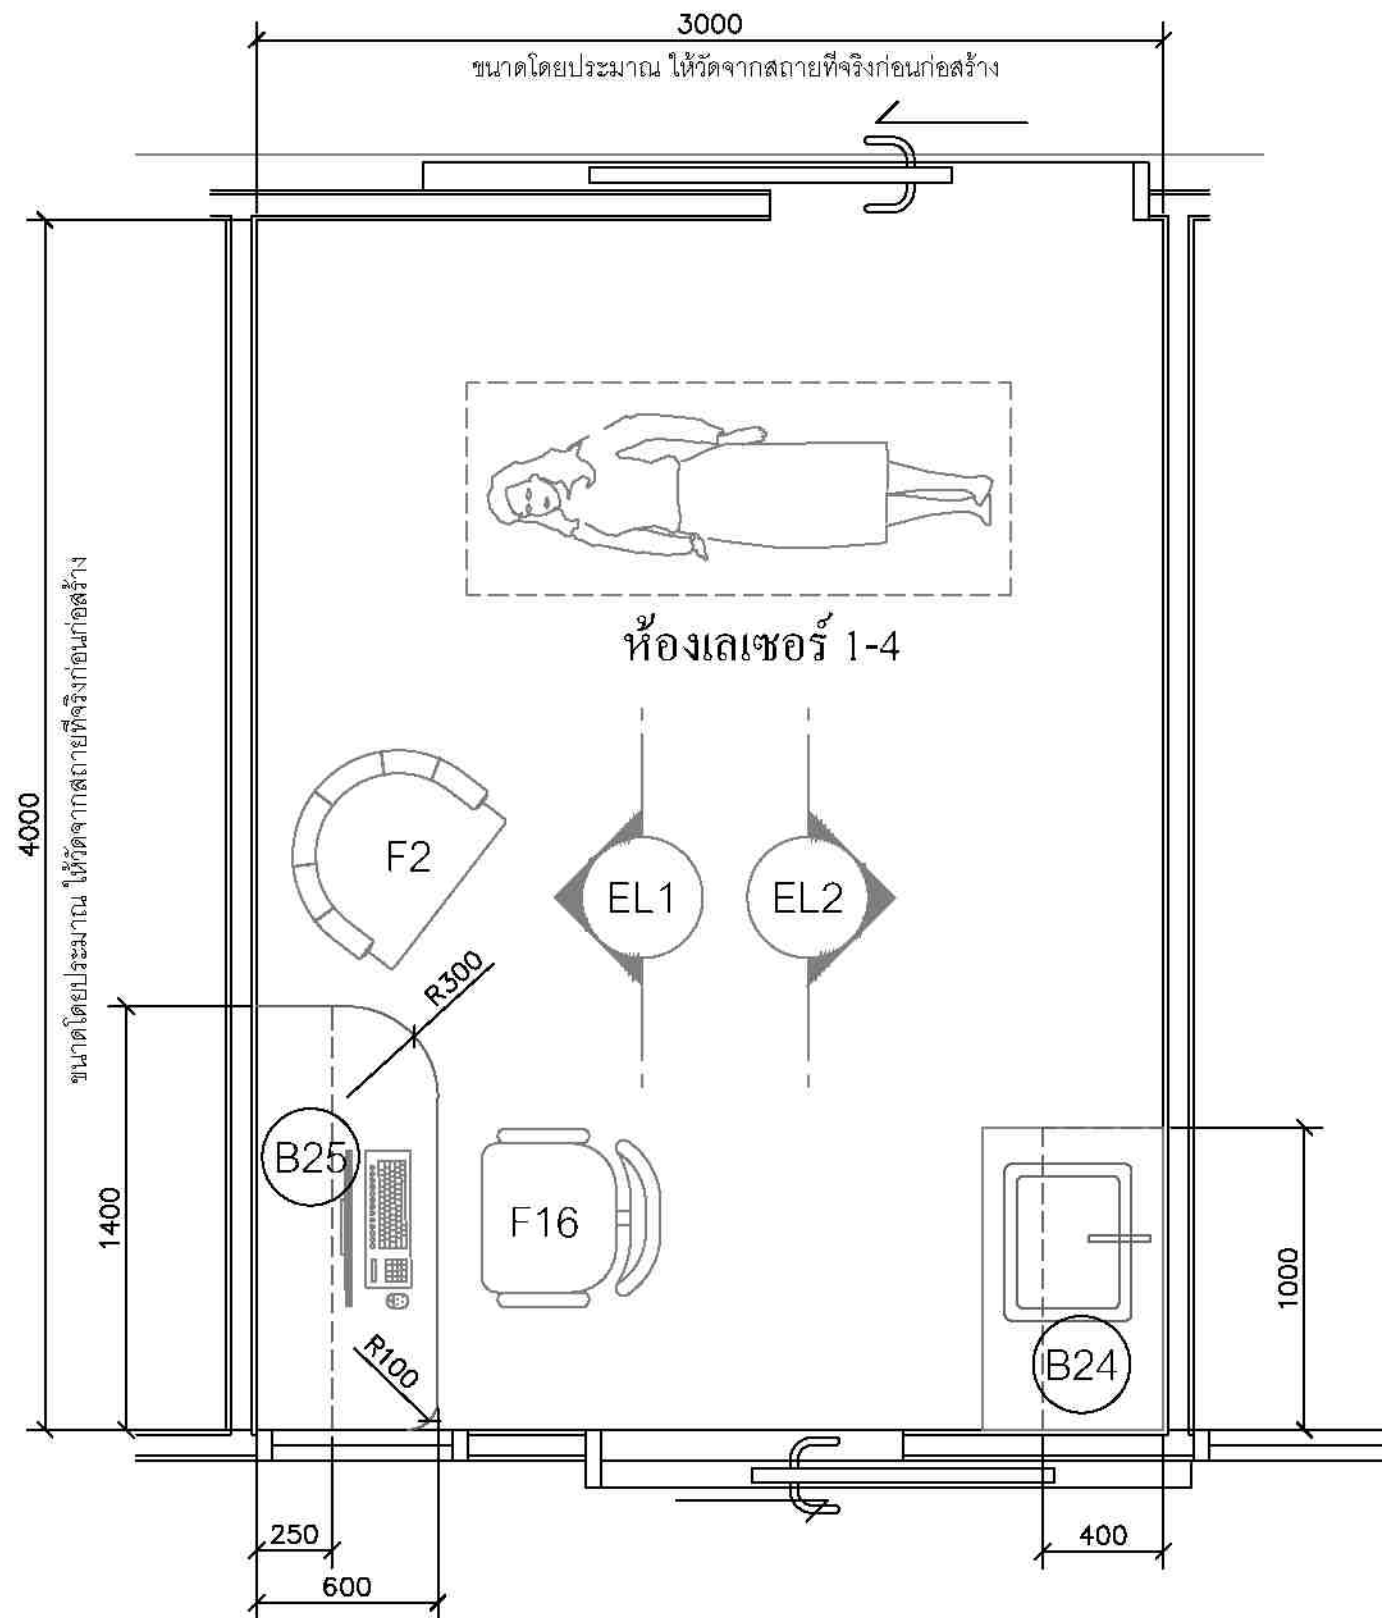

ห้องเลเซอร์ 1-4 PLAN 1:25




ชื่องาน/PROJECT	โครงการจัดตั้งศูนย์บริการโรคผิวหนัง สถาบันโรคผิวหนัง
สถานที่ / LOCATION	ชั้น 5 อาคารศูนย์ตรวจโรคผิวหนัง โรงพยาบาลรามาธิบดี กรุงเทพมหานคร
เจ้าของโครงการ / OWNER	สถาบันโรคผิวหนัง กรมการแพทย์ กระทรวงสาธารณสุข

สถาปนิก / ARCHITECTS	วิศวกรไฟฟ้า / ELECTRICAL ENGINEERS
นักออกแบบภายใน / INTERIOR ARCHITECT	วิศวกรเครื่องกล / MECHANICAL ENGINEERS
วิศวกรโครงสร้าง / STRUCTURE ENGINEERS	วิศวกรสิ่งแวดล้อม / ENVIRONMENTAL ENGINEERS

ช่างเขียนแบบ / DRAFTMAN	NO.	REVISION	DATE
เลขที่แบบ / เลขสาร			

แบบแปลน / TITLE	ห้องเลเซอร์ 1-4
SCALE 1:25	DRAWING NO. ID-338
DATE ๓ พฤศจิกายน ๒๕๖๕	TOTAL 63

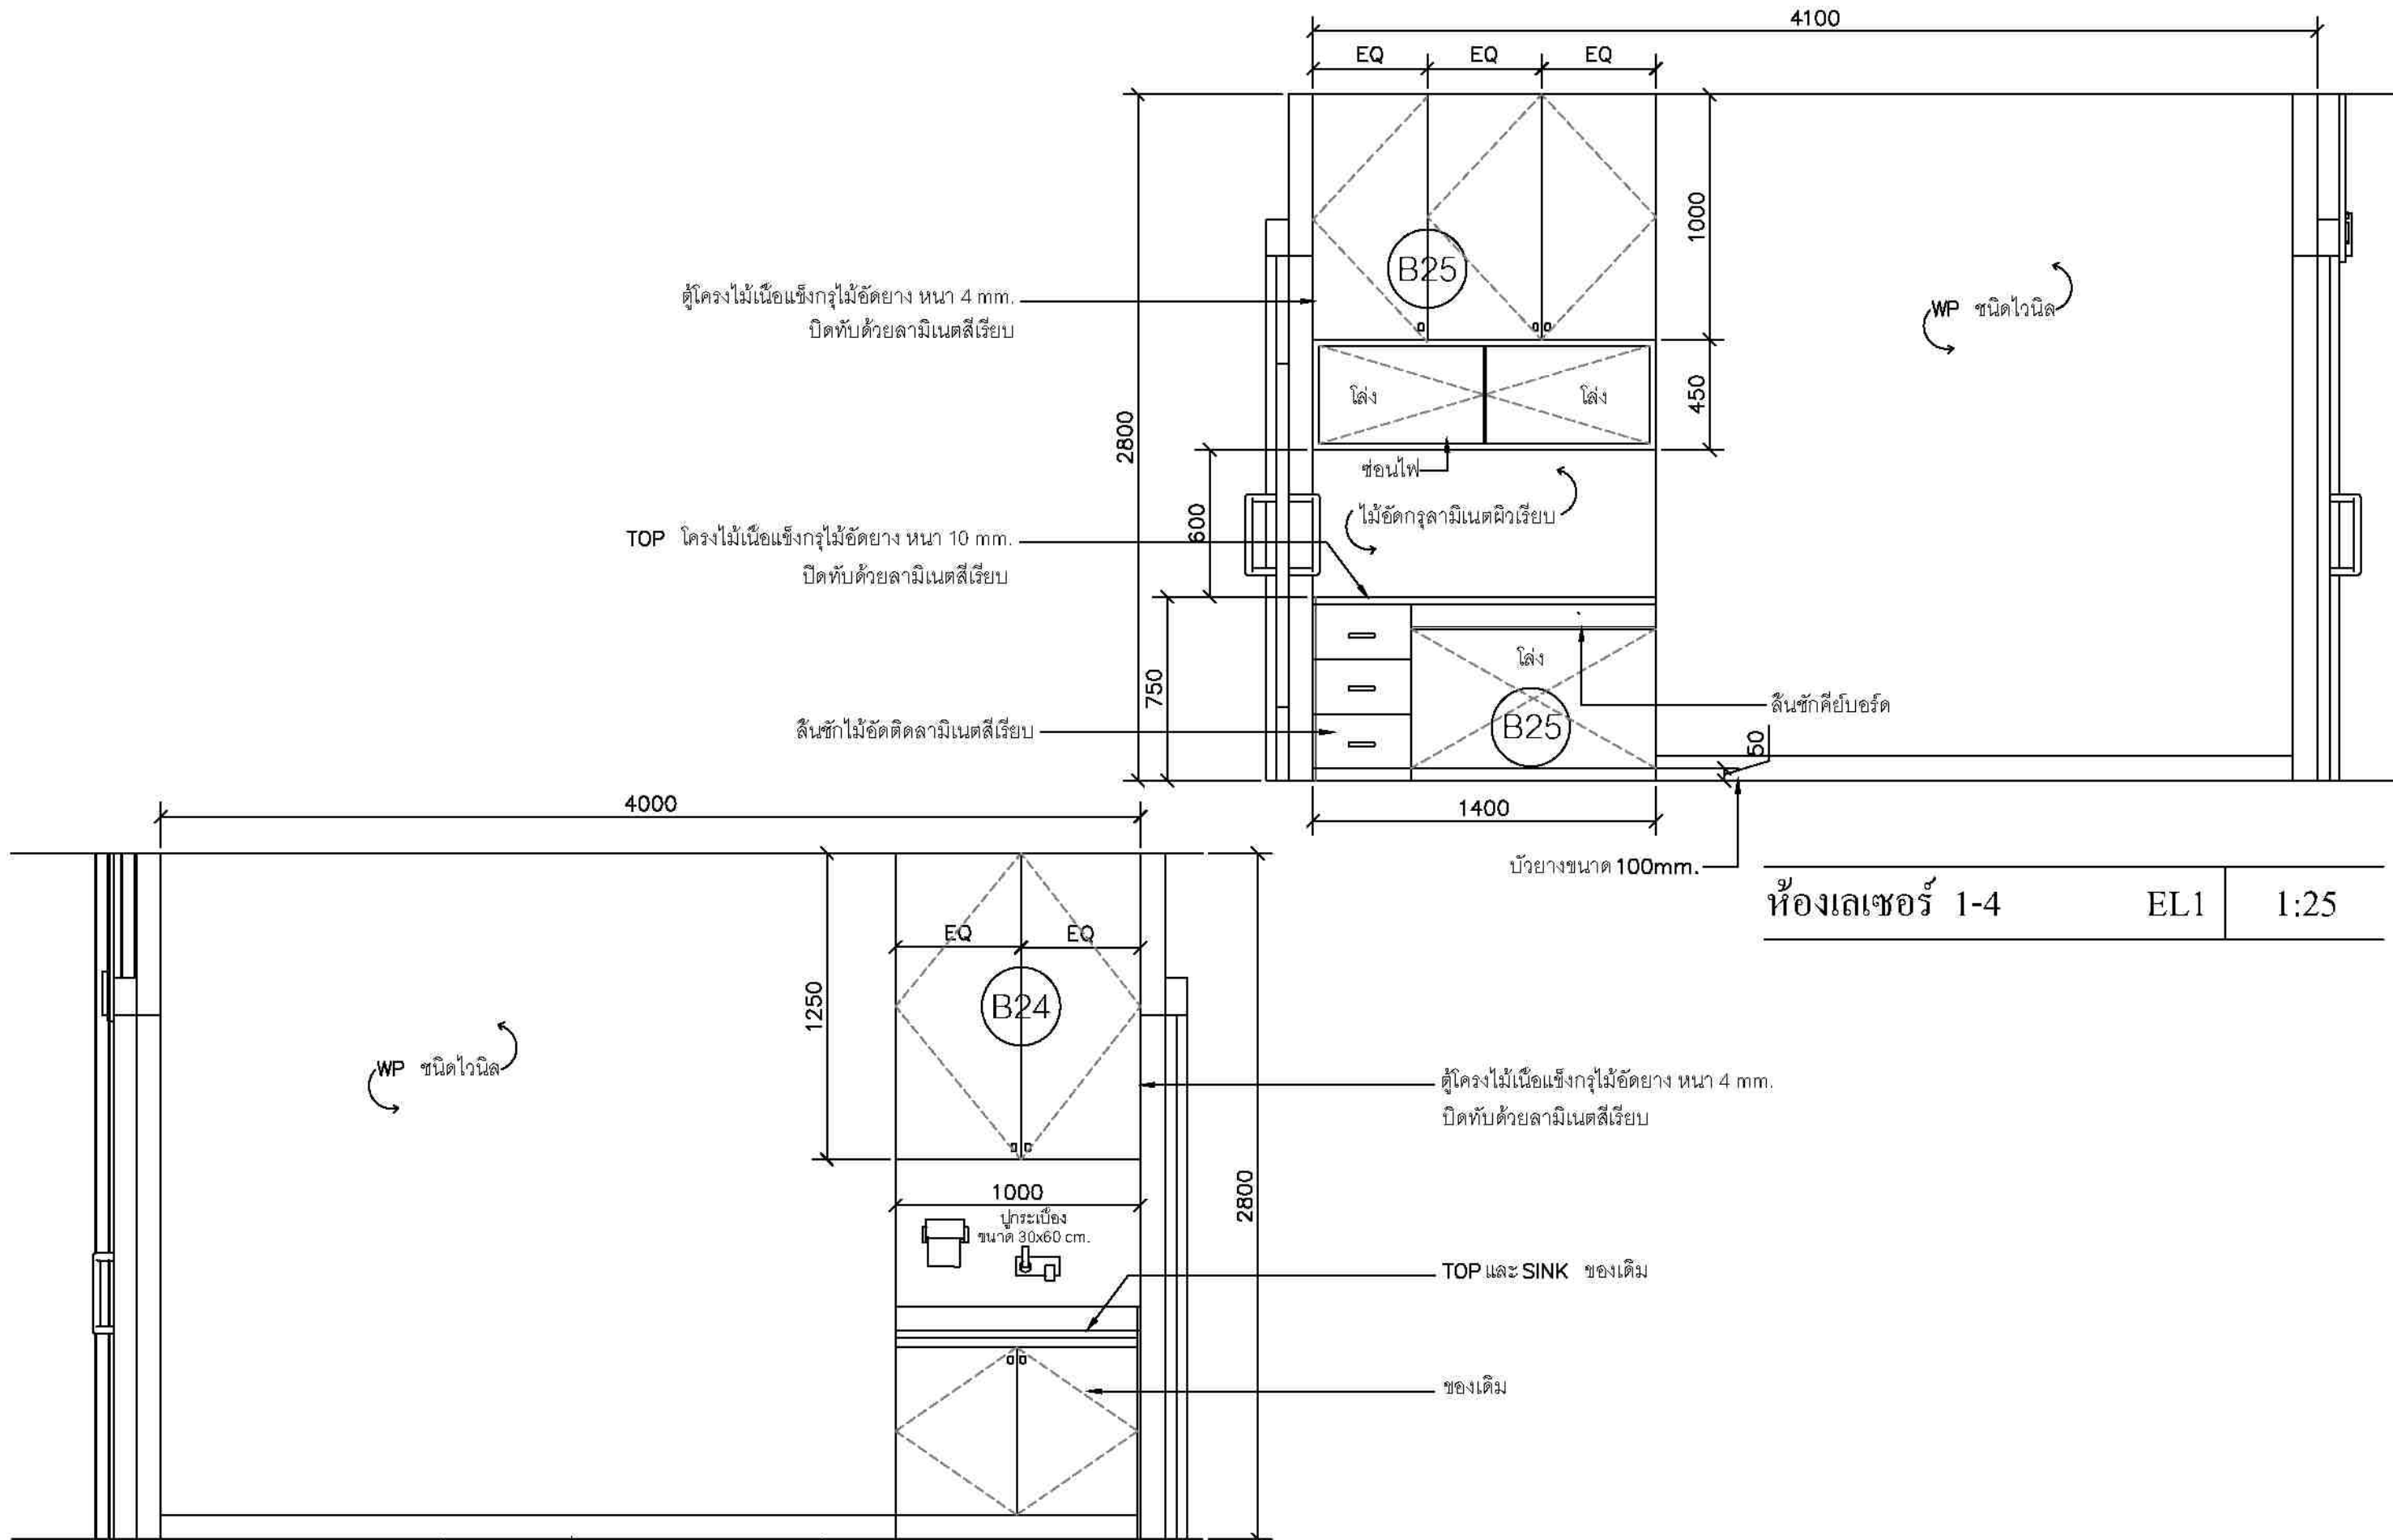

ห้องเลเซอร์ 1-4 EL1 1:25

ห้องเลเซอร์ 1-4 EL2 1:25




ชื่องาน/PROJECT
โครงการจัดตั้งศูนย์บริการโรคผิวหนัง สถาบันโรคผิวหนัง
สถานที่ / LOCATION
ชั้น 6 อาคารศูนย์บริการโรคผิวหนัง โรงพยาบาลศิริราช
เจ้าของโครงการ / OWNER
สถาบันโรคผิวหนัง
กรมการแพทย์ กระทรวงสาธารณสุข


สถาปนิก / ARCHITECTS	วิศวกรไฟฟ้า / ELECTRICAL ENGINEERS
นักออกแบบ / INTERIOR ARCHITECT	วิศวกรเครื่องกล / MECHANICAL ENGINEERS
นายอภิชาติ อธิราชกุล ก-ธ 257	นายสุเมธ อดิเรกกุล สค 2453
นายวิเศษ นามศรีแก้ว	วิศวกรโยธา / STRUCTURE ENGINEERS
	วิศวกรสิ่งแวดล้อม / ENVIRONMENTAL ENGINEERS

ช่างเขียนแบบ / DRAFTMAN		
เขตที่แบบ / เขตสาร		
NO.	REVISION	DATE

แบบแปลน / TITLE	
ห้องเลเซอร์ 1-4 ELEVATION	
SCALE 1:25	DRAWING NO. ID-339
DATE ๗ พฤศจิกายน ๒๕๖๕	TOTAL 63

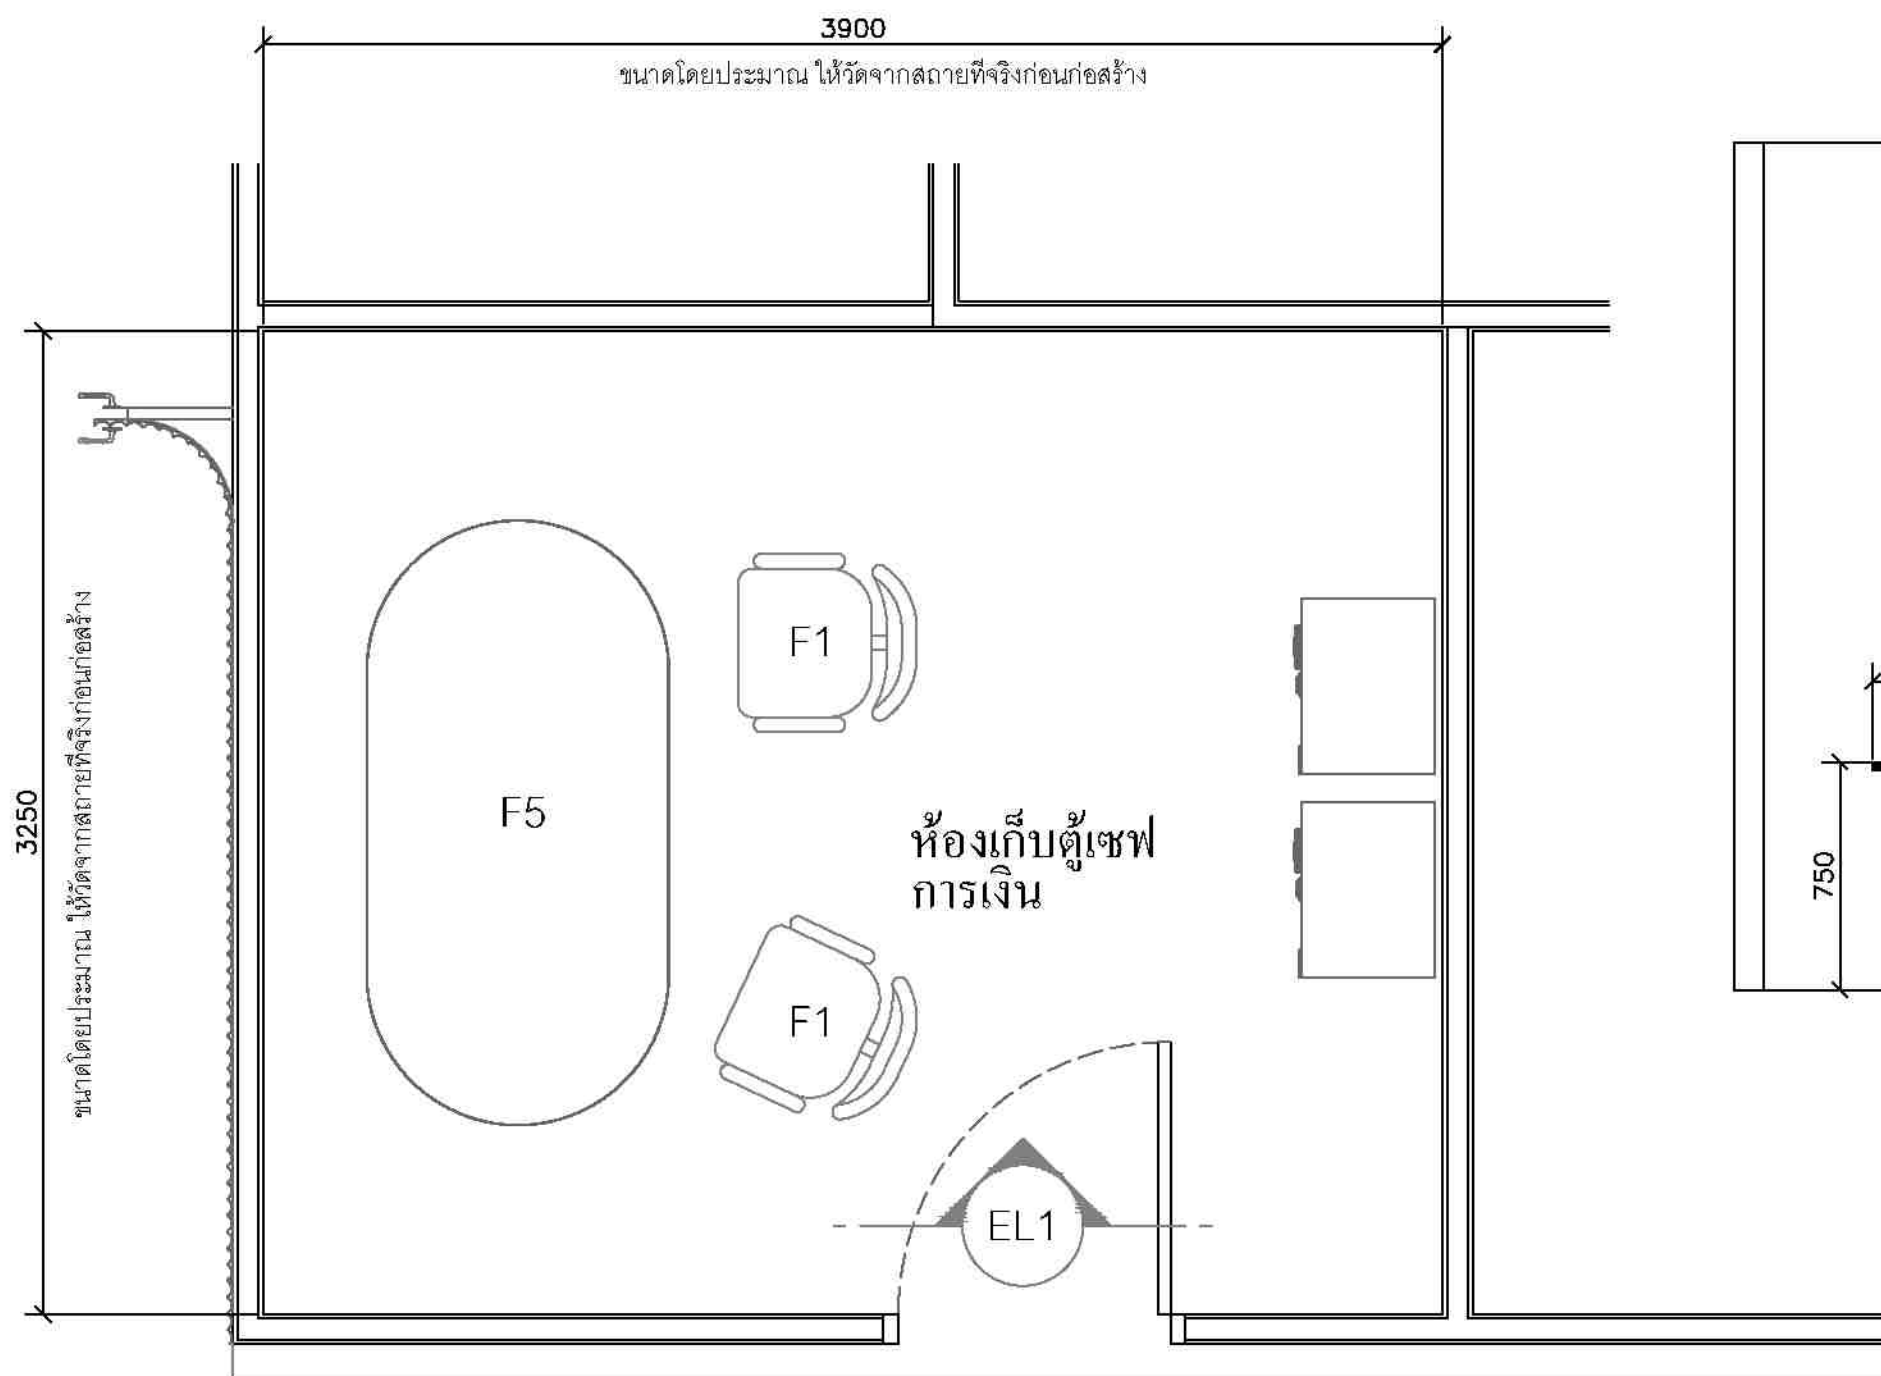

ห้องเก็บตู้เซฟ การเงิน PLAN 1:25

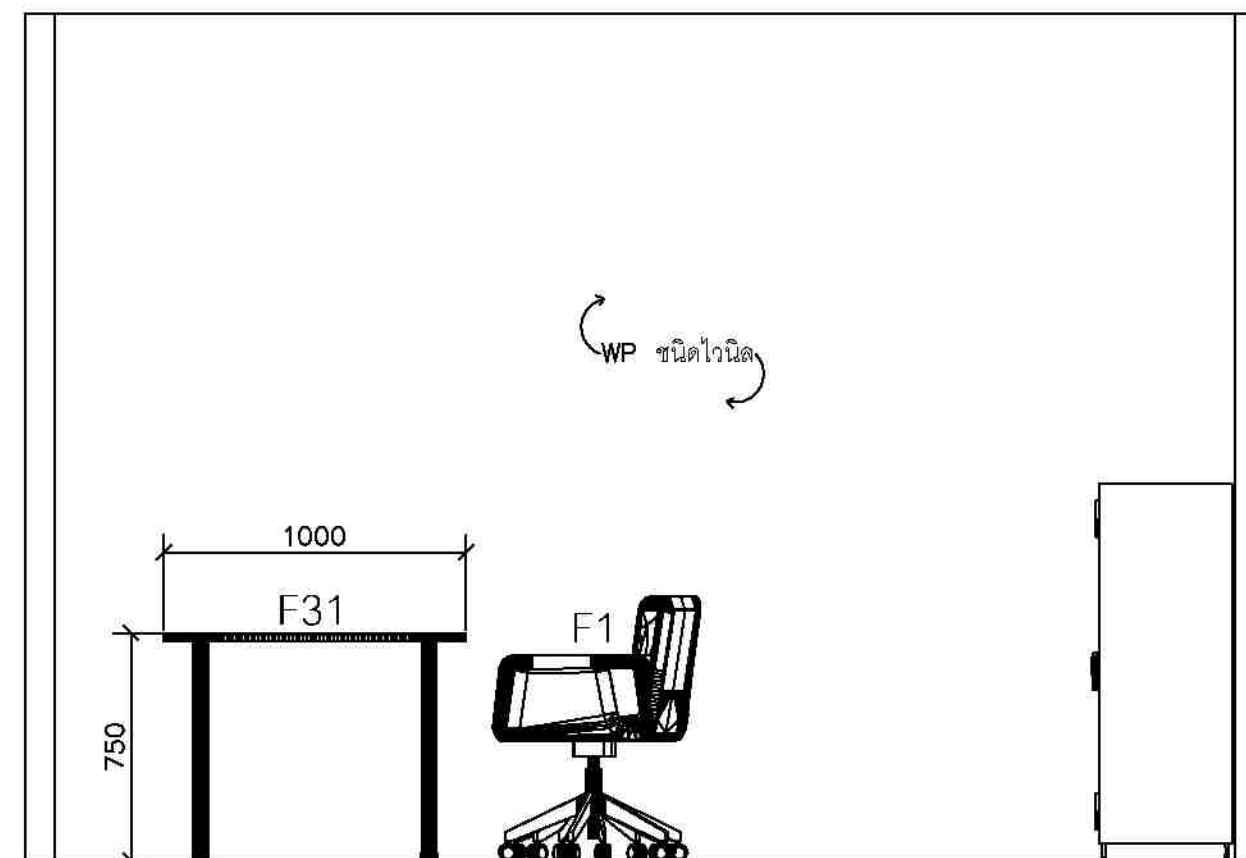

ห้องเก็บตู้เซฟ การเงิน EL 1 1:25




ชื่องาน/PROJECT โครงการจัดตั้งศูนย์บริการโรคผิวหนัง สถาบันโรคผิวหนัง
สถานที่ / LOCATION ชั้น 5 อาคารศูนย์รวมแพทย์ โรงพยาบาลรามาธิบดี กรุงเทพมหานคร
เจ้าของโครงการ / OWNER สถาบันโรคผิวหนัง กรมการแพทย์ กระทรวงสาธารณสุข


สถาปนิก / ARCHITECTS	วิศวกรไฟฟ้า / ELECTRICAL ENGINEERS นายโกร ธนชาติ 2324
นักออกแบบ / INTERIOR ARCHITECT นายอภิชาติ อธิมาภิสิทธิ์ 3-01 2027 นายวิเศษ นามศรีธรรมพร 01-01 2022	วิศวกรเครื่องกล / MECHANICAL ENGINEERS นายชุตติศักดิ์ สมอบุญดี 2453
วิศวกรโยธา / STRUCTURE ENGINEERS	วิศวกรสิ่งแวดล้อม / ENVIRONMENTAL ENGINEERS

ช่างเขียนแบบ / DRAFTMAN		
เลขที่แบบ / เลขสาร		
NO.	REVISION	DATE


แบบแปลน / TITLE	
ห้องเก็บตู้เซฟ การเงิน	
SCALE 1 : 25	DRAWING NO. DD-340
DATE ๗ พฤศจิกายน ๒๕๖๕	TOTAL 63
แบบแปลนนี้เป็นลิขสิทธิ์ของกรมการแพทย์และโรงพยาบาลรามาธิบดี ห้ามทำซ้ำโดยไม่ขออนุญาต	

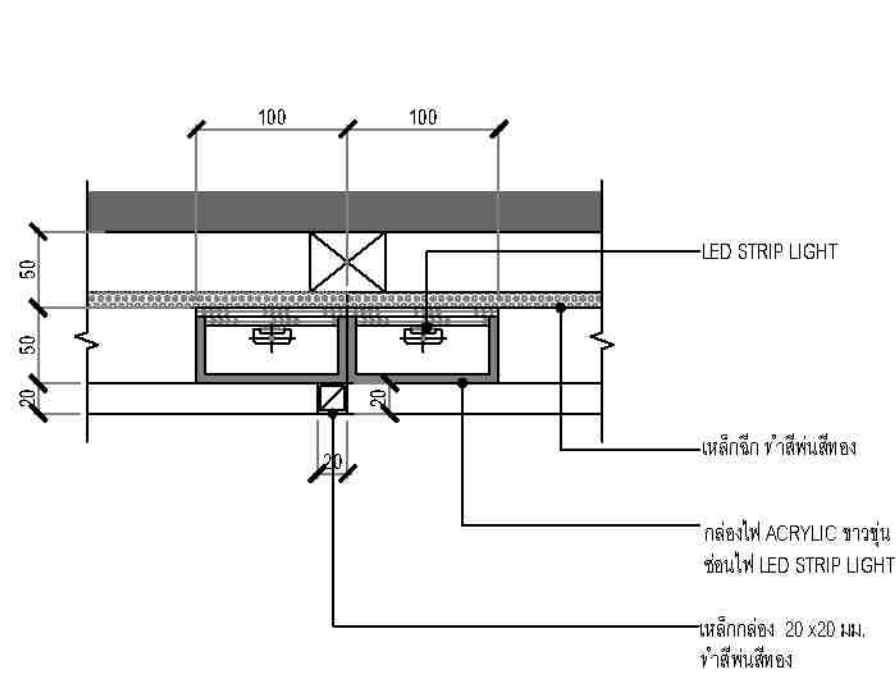


1 CEILING DETAIL
ID-401 SCALE 1: 5 (A3)

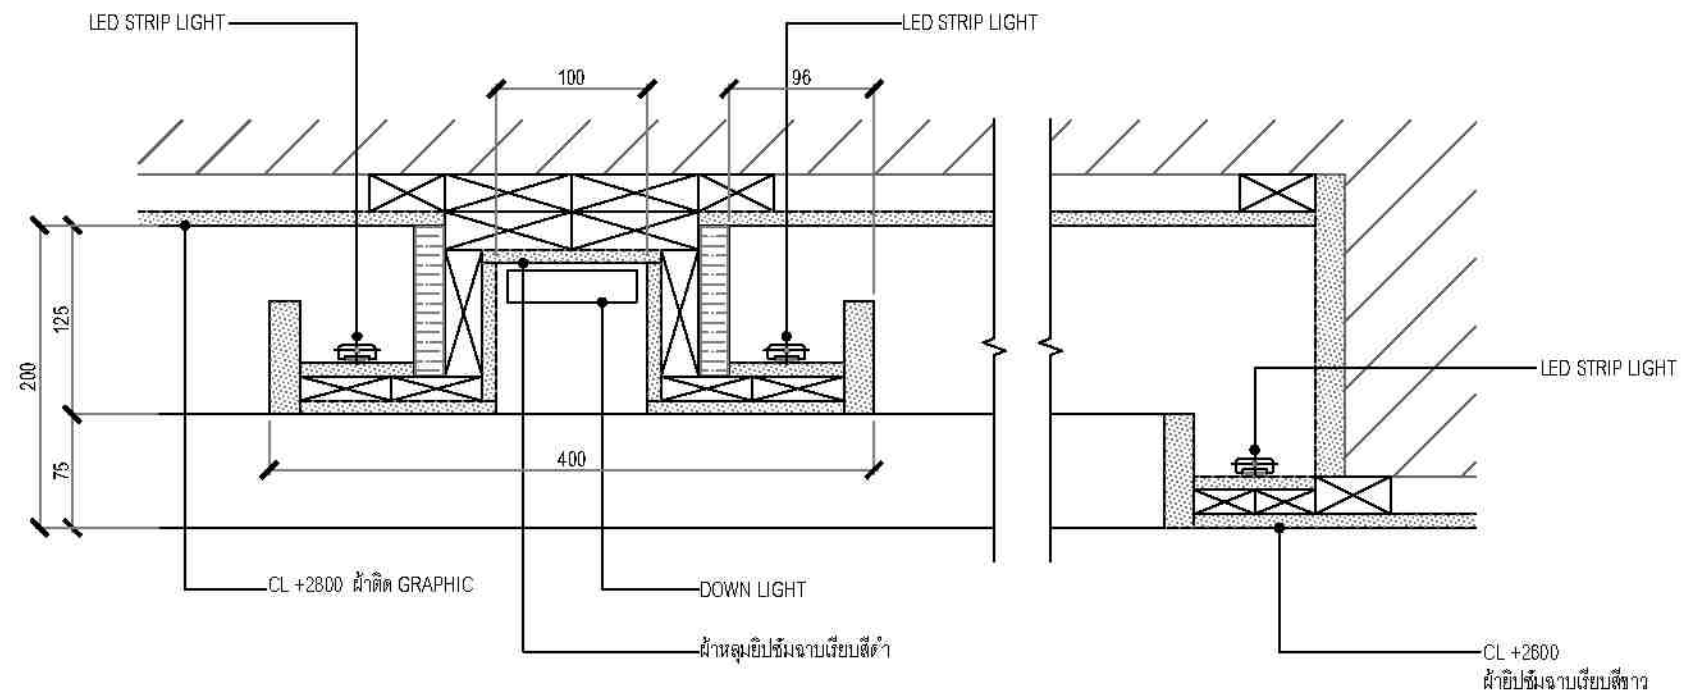

2 CEILING DETAIL
ID-401 SCALE 1: 5 (A3)

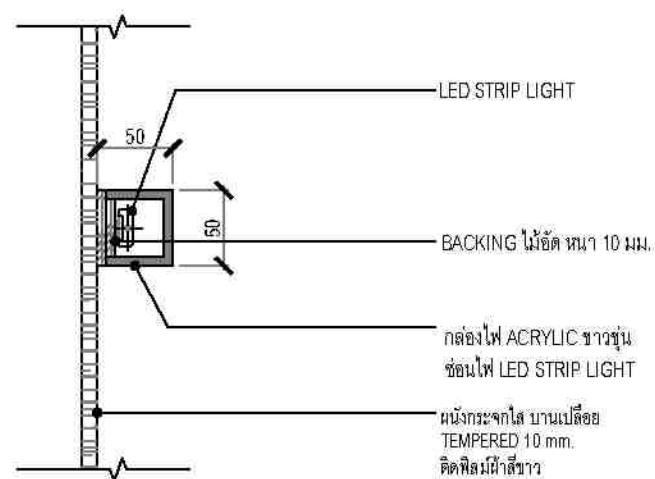

2 WALL DETAIL
ID-401 SCALE 1: 5 (A3)

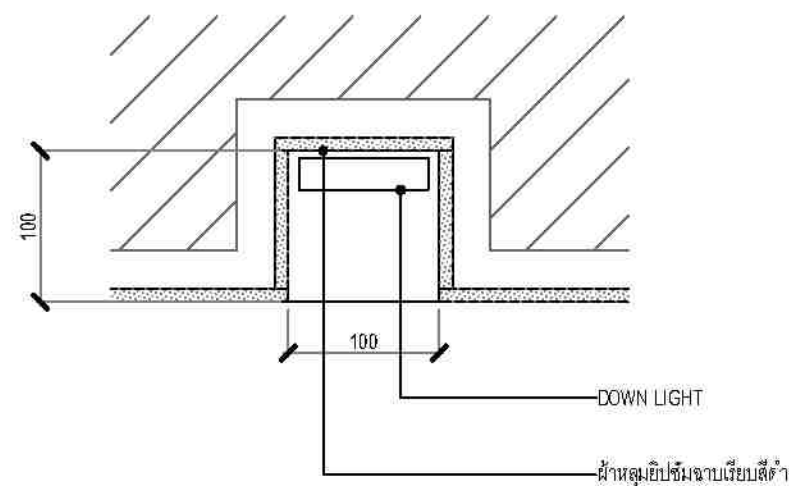

3 CEILING DETAIL
ID-401 SCALE 1: 5 (A3)




ชื่องาน/PROJECT โครงการจัดตั้งศูนย์บริการโรคผิวหนัง สถาบันโรคผิวหนัง
สถานที่ / LOCATION ชั้น 8 อาคารศูนย์ตรวจวินิจฉัยโรคผิวหนัง สถาบันโรคผิวหนัง
เจ้าของโครงการ / OWNER สถาบันโรคผิวหนัง กรมการแพทย์ กระทรวงสาธารณสุข


สถาปนิก / ARCHITECTS นายโชคชัย ชื่นชูศิลป์ สทศ 2324
สถาปนิก / INTERIOR ARCHITECT นายโชคชัย ชื่นชูศิลป์ สทศ 2324
วิศวกรโครงสร้าง / STRUCTURE ENGINEERS นายโชคชัย ชื่นชูศิลป์ สทศ 2324
วิศวกรไฟฟ้า / ELECTRICAL ENGINEERS นายโชคชัย ชื่นชูศิลป์ สทศ 2324
วิศวกรเครื่องกล / MECHANICAL ENGINEERS นายโชคชัย ชื่นชูศิลป์ สทศ 2324
วิศวกรสิ่งแวดล้อม / ENVIRONMENTAL ENGINEERS นายโชคชัย ชื่นชูศิลป์ สทศ 2324

ผู้ออกแบบ / DRAFTMAN นายโชคชัย ชื่นชูศิลป์
NO.
REVISION
DATE


แบบร่าง / TITLE WALL DETAIL 1-2, CEILING DETAIL 1-2
SCALE 1:12.5
DATE 11 พฤษภาคม 2565
DRAWING NO. ID-401
TOTAL 63

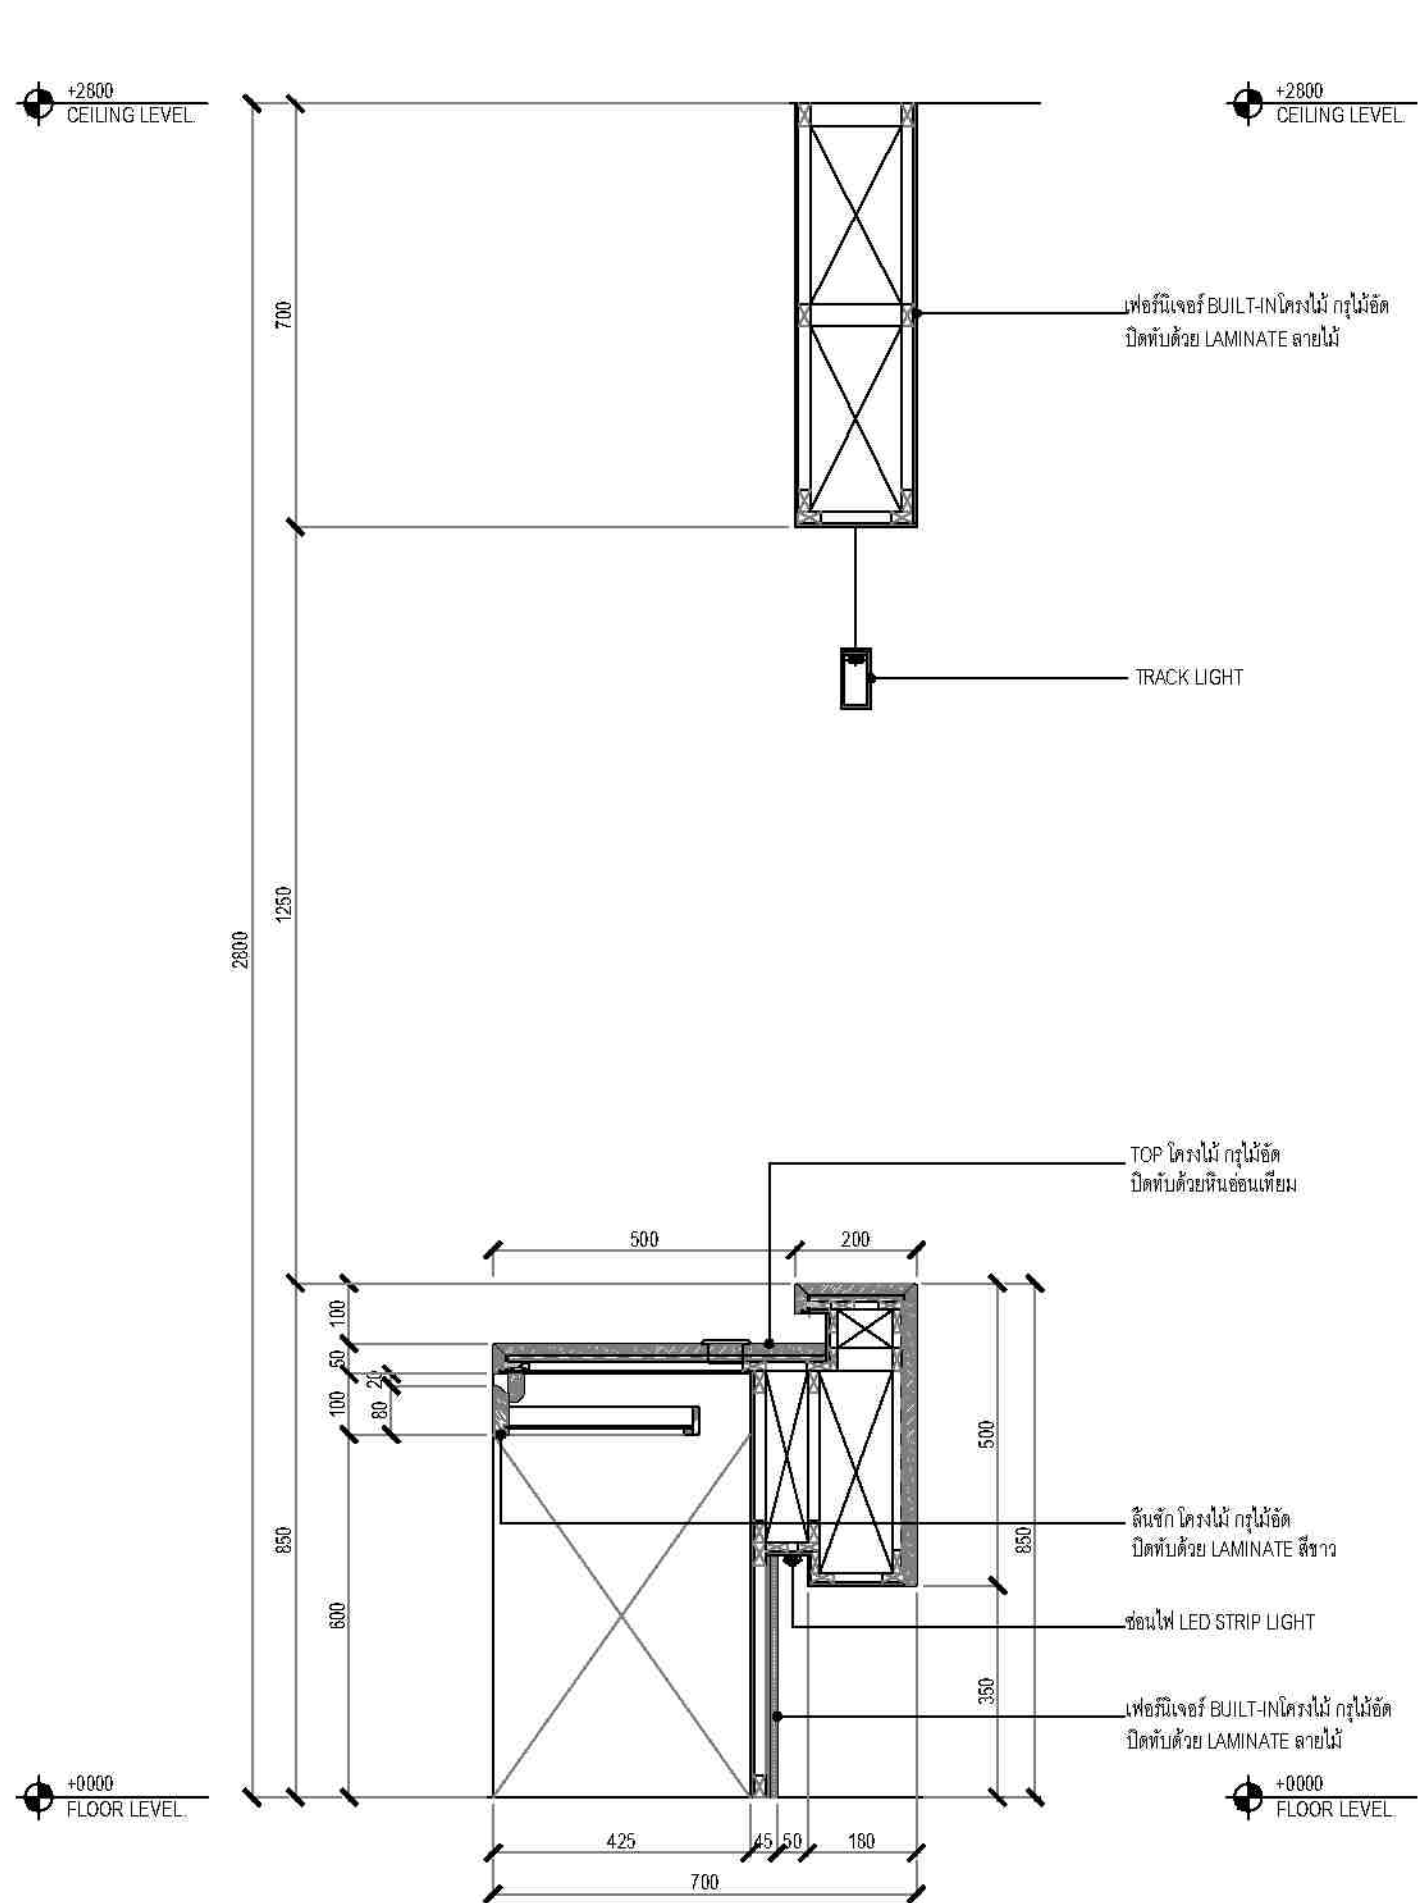

4 SECTION
ID-403 SCALE 1: 12.5 (A3)

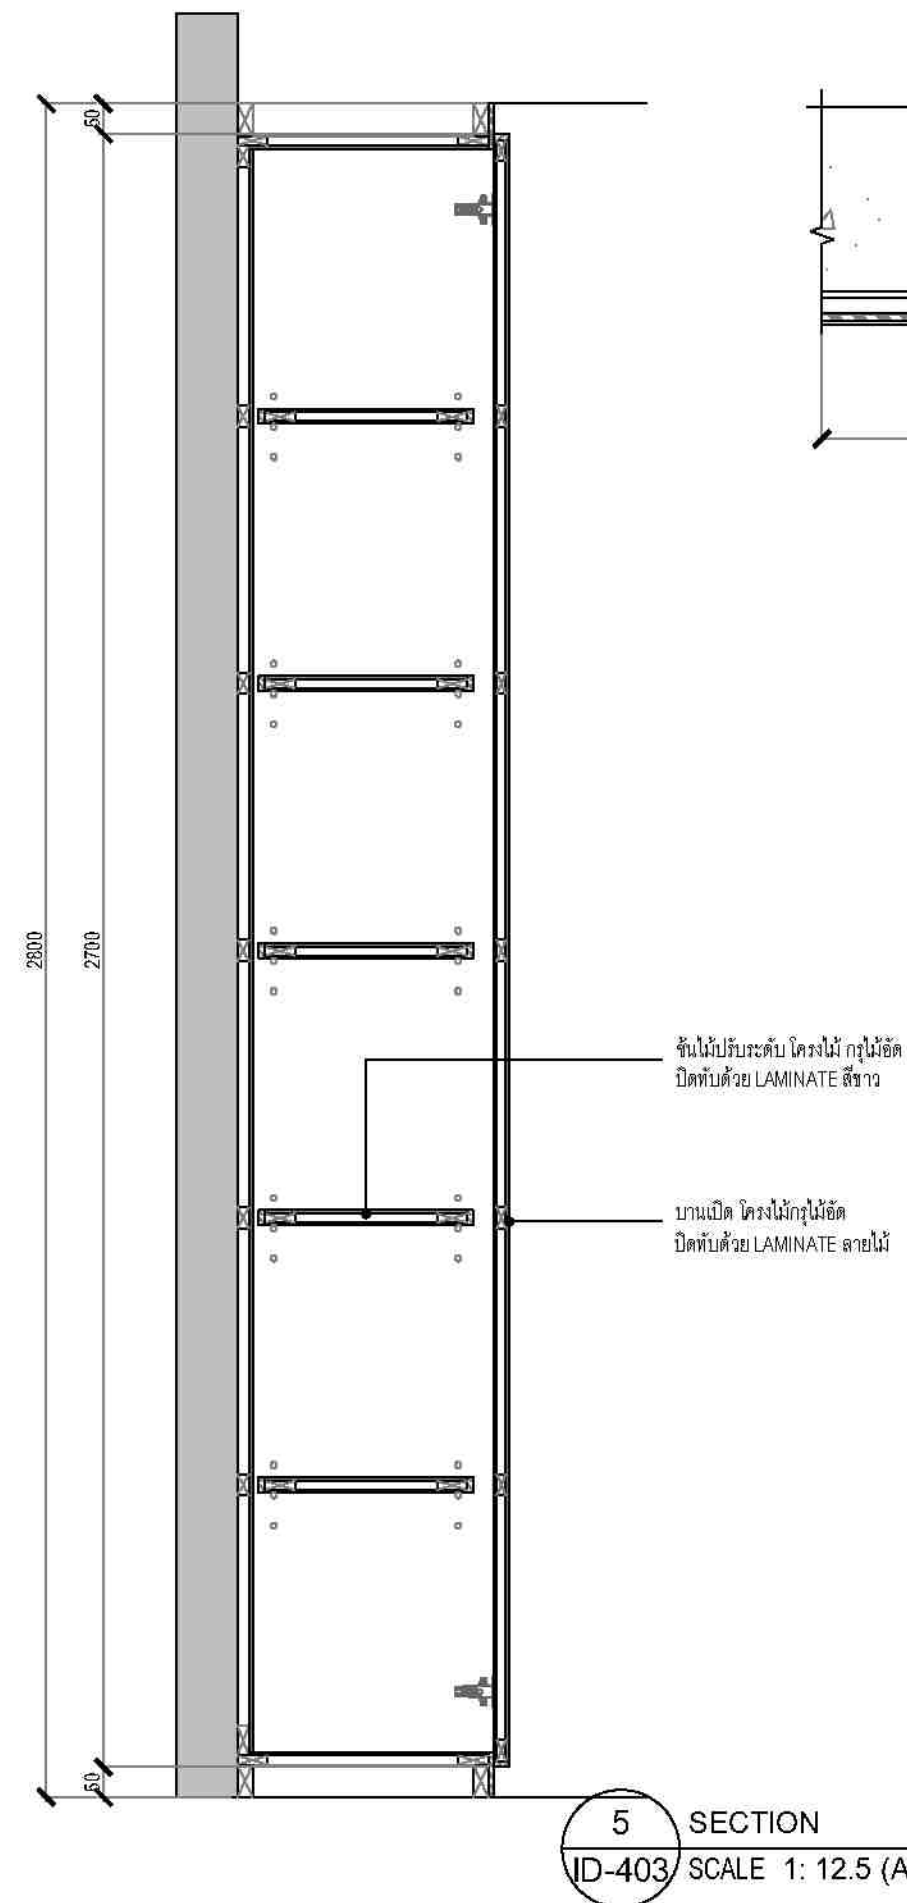

5 SECTION
ID-403 SCALE 1: 12.5 (A3)

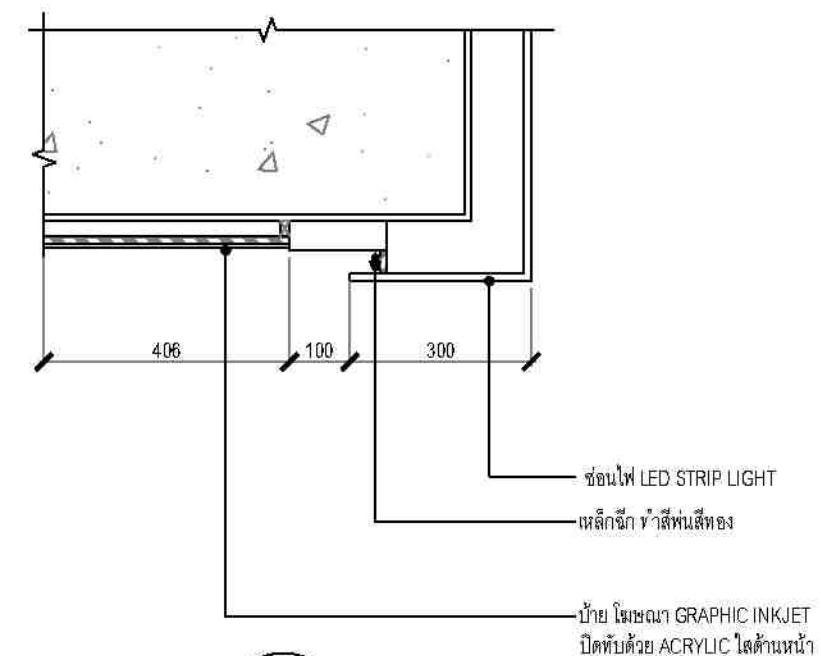

6 SECTION
ID-403 SCALE 1: 12.5 (A3)



ชื่องาน/PROJECT โครงการจัดตั้งศูนย์บริการโรคผิวหนัง สถาบันโรคผิวหนัง	
สถานที่ / LOCATION ชั้น ๑ อาคารศูนย์ความเป็นเลิศทางการแพทย์ โรงพยาบาลศิริราช	
เจ้าของโครงการ / OWNER สถาบันโรคผิวหนัง กรมแพทยศาสตร์ กระทรวงสาธารณสุข	

สถาปนิก / ARCHITECTS	วิศวกรไฟฟ้า / ELECTRICAL ENGINEERS
นักออกแบบภายใน / INTERIOR ARCHITECT	วิศวกรเครื่องกล / MECHANICAL ENGINEERS
วิศวกรโครงสร้าง / STRUCTURE ENGINEERS	วิศวกรสิ่งแวดล้อม / ENVIRONMENTAL ENGINEERS

ช่างเขียนแบบ / DRAFTMAN		
เลขที่แบบ / เลขสาร		
NO.	REVISION	DATE

แบบแปลน / TITLE SECTION 4 - 5 - 6	
SCALE 1:12.5	DRAWING NO. ID-403
DATE ๓ พฤศจิกายน ๒๕๖๐	TOTAL 63